


CET22Sq-3C (7-λIE5.5)

CET14Sq-3C (7-λIE2.0)

市政PRコーナー配線 新設図 (表面図)


電線管E3 1にて保護

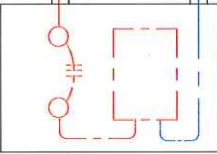

積算電力計収納箱



パンフレット ラック

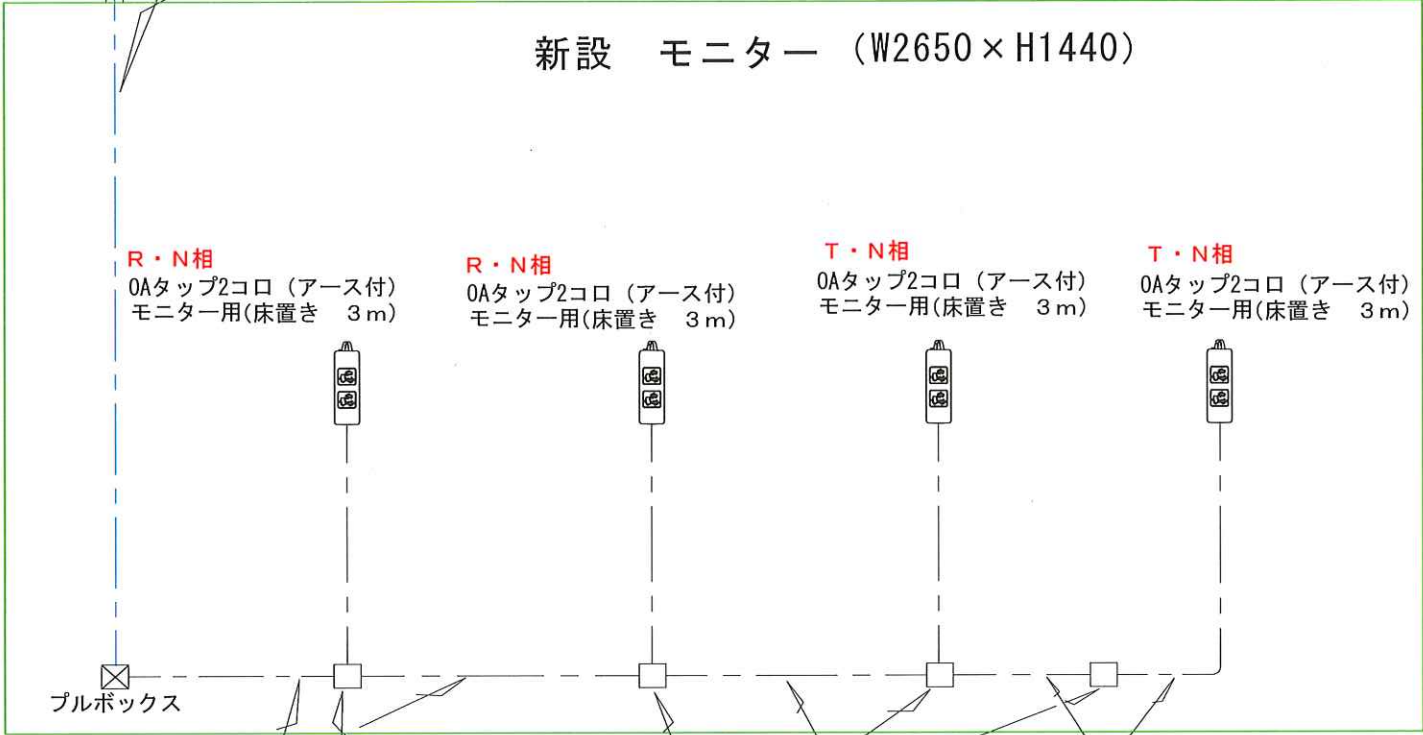

新設 モニター (W2650×H1440)

R・N相
0Aタップ2コロ (アース付)
モニター用(床置き 3m)

R・N相
0Aタップ2コロ (アース付)
モニター用(床置き 3m)

T・N相
0Aタップ2コロ (アース付)
モニター用(床置き 3m)

T・N相
0Aタップ2コロ (アース付)
モニター用(床置き 3m)

ブルボックス

EEF2.0-3C (アース含む)

EEF2.0-3C (アース含む)

0A用ハーネスジョイント (2分岐)

パンフレットラック

新設電源ケーブル (CE14-3C・E5.5)


展示コーナー

0Aタップ° (アース付)


ブルボックス
0A用ハーネスジョイント

市政PRコーナー配線図 (側面図)





しゅん 功 図			
工事名	さっぽろスマイル電源設備工事		
図面名	市政PRコーナー配線 新設図		
施工者		図番	
工 期	着 工	縮尺	—
	しゅん功	製図	

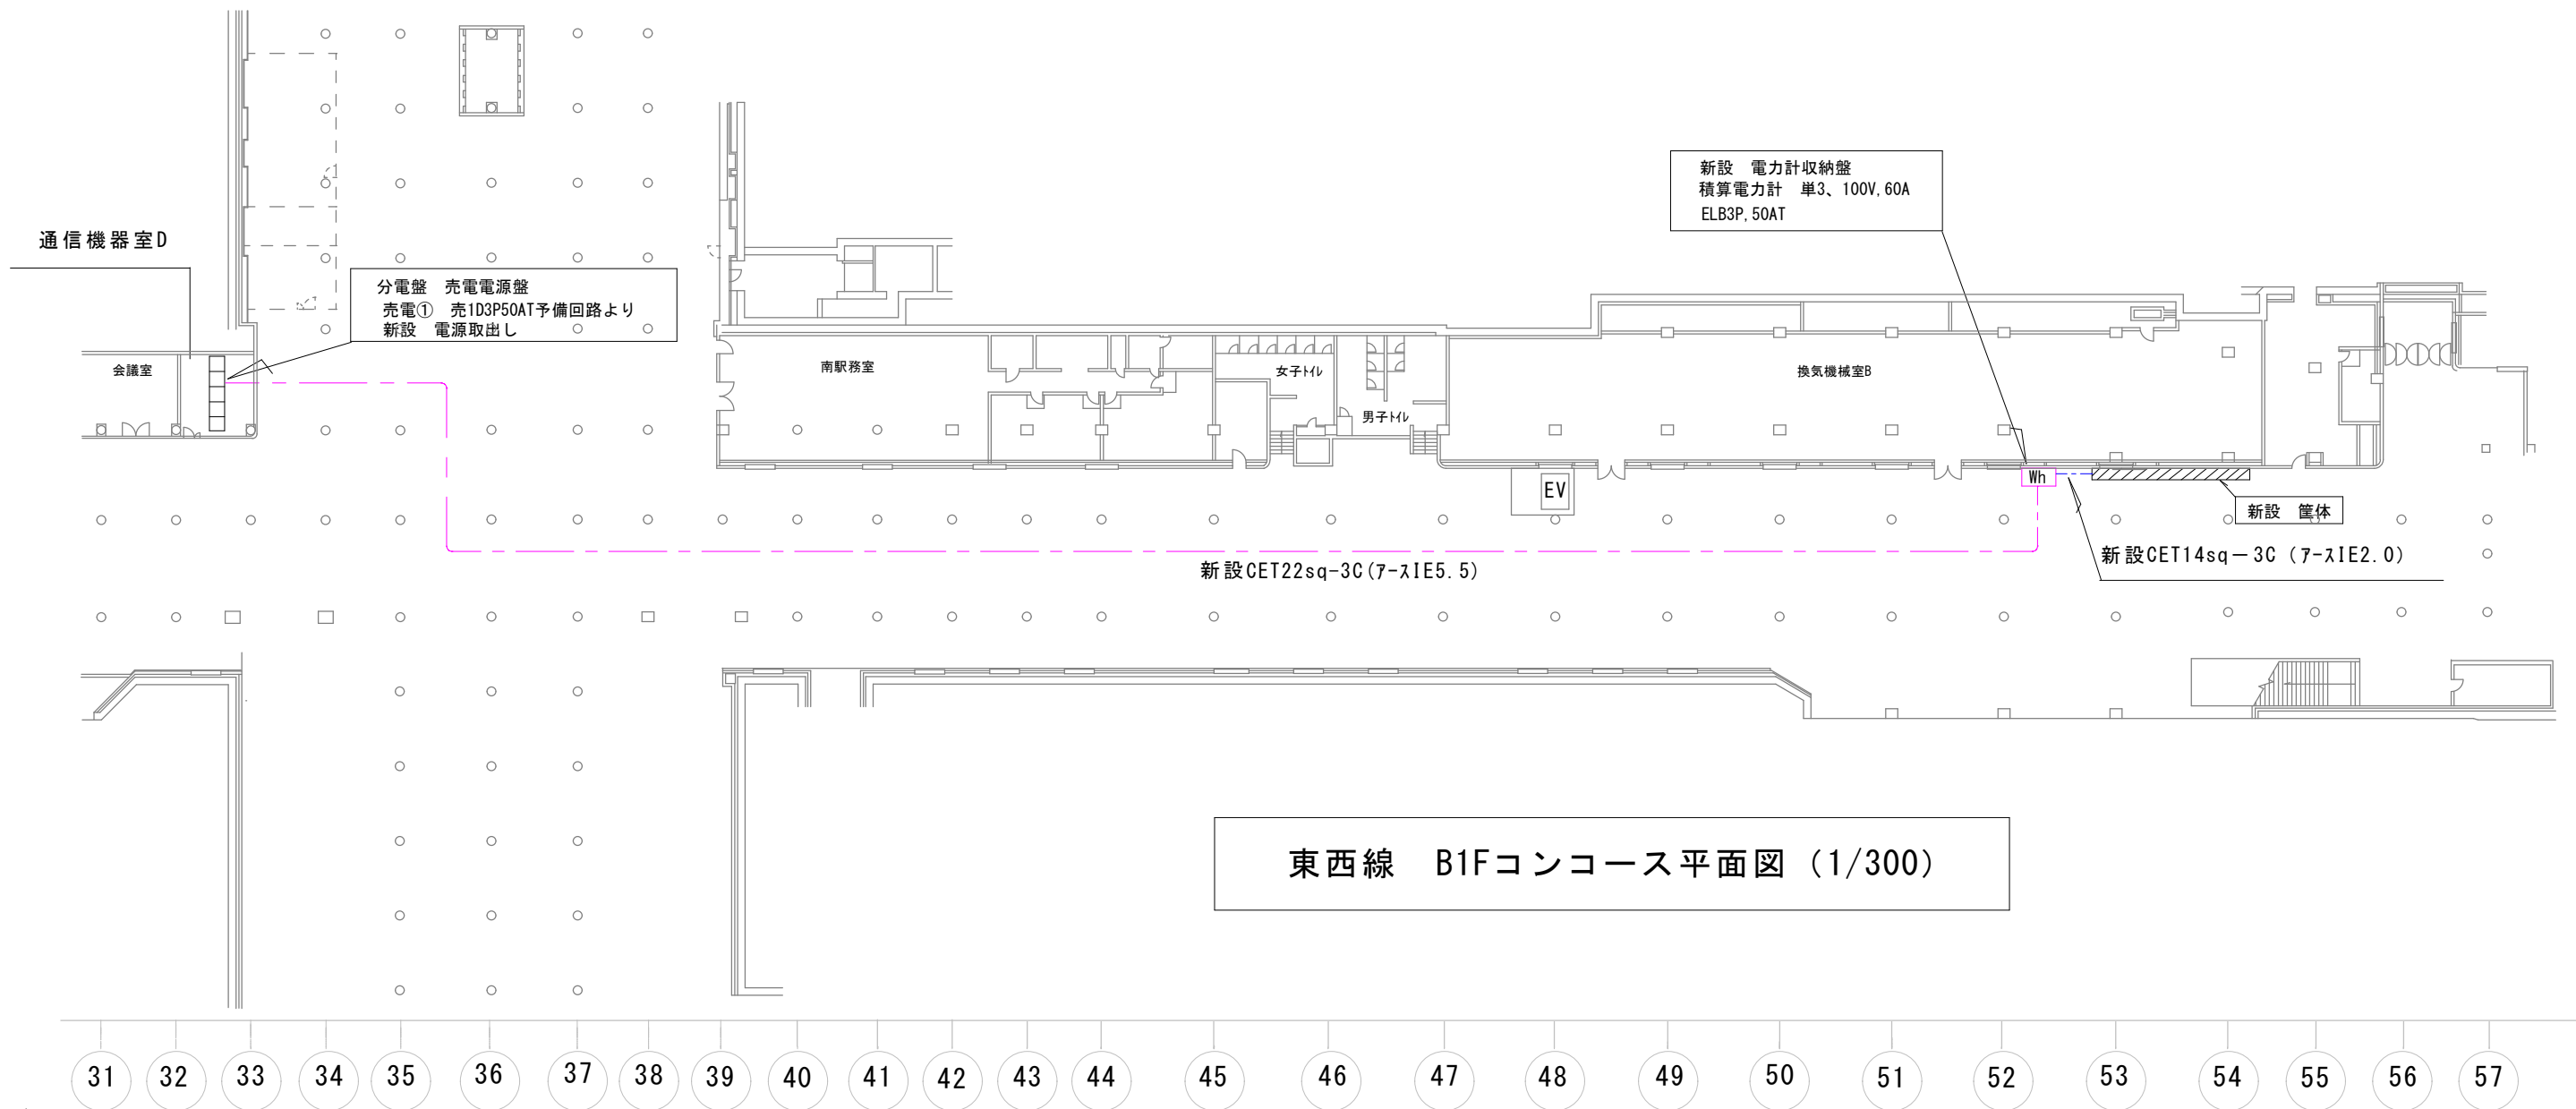

東西線 B1Fコンコース平面図 (1/300)

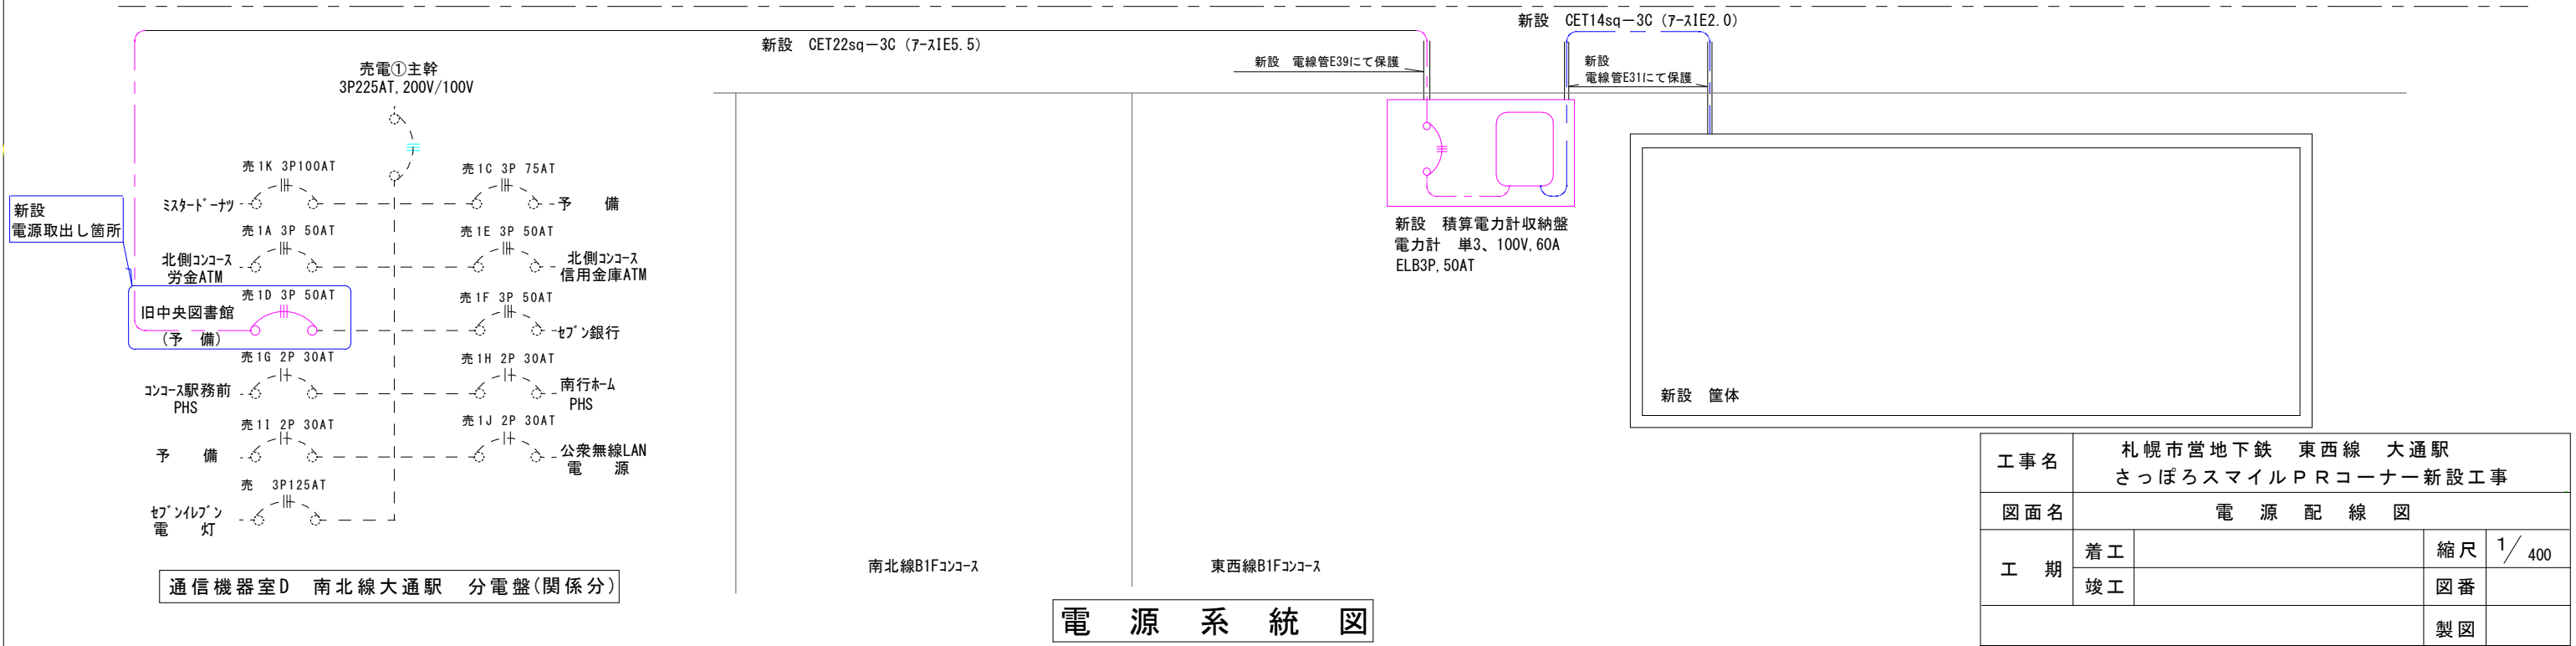

電源系統図

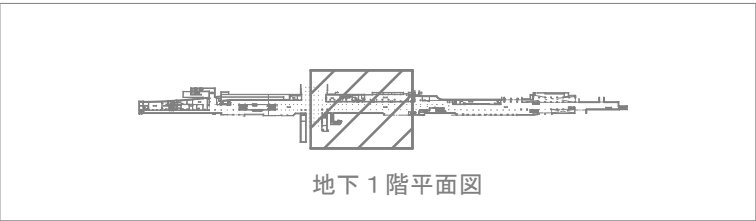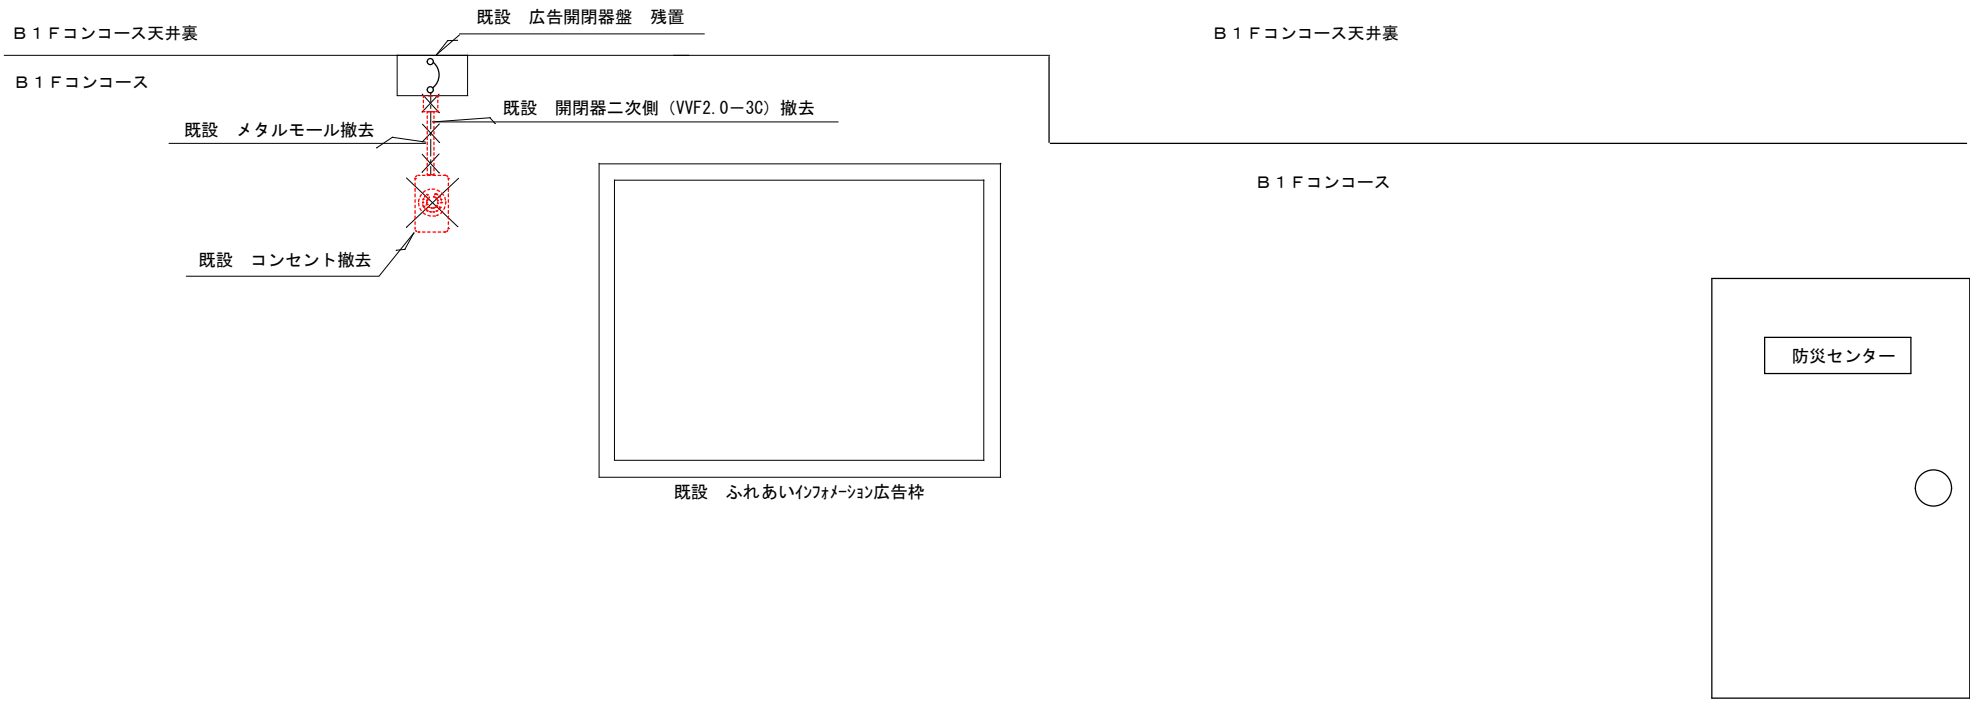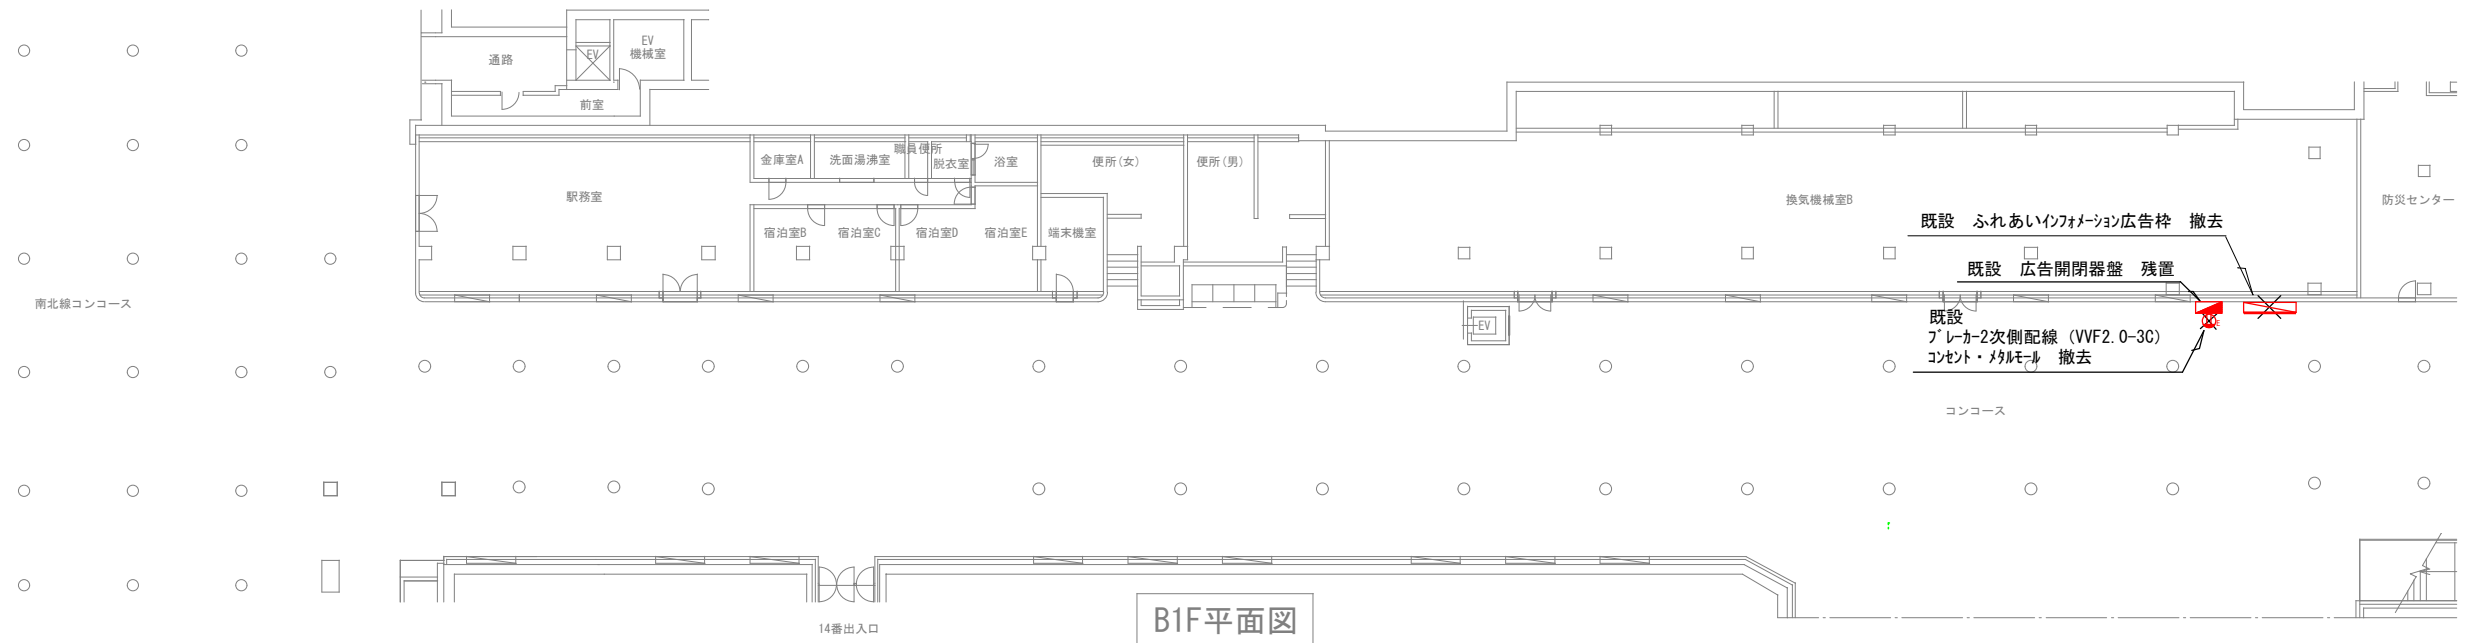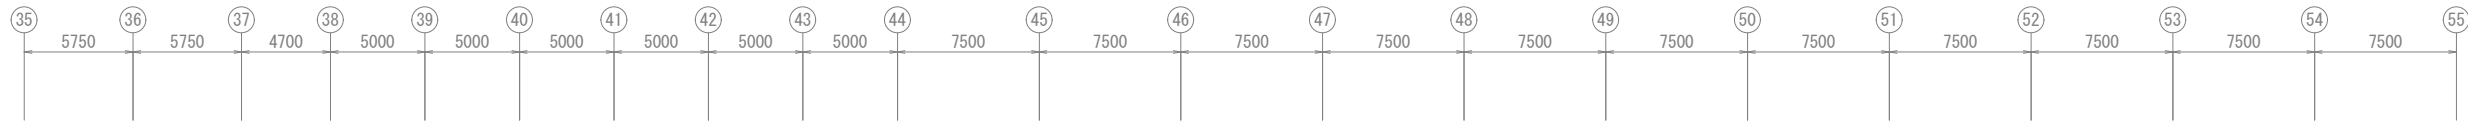

しゅん功図						
工事名	市政PRコーナーリニューアル業務					
図面名称	温湿度センサー移設及び広告枠撤去					
施工業者					製図	
工期	着手	令和	年	月	日	A1:1/200 A3:1/400
	しゅん功	令和	年	月	日	図番