



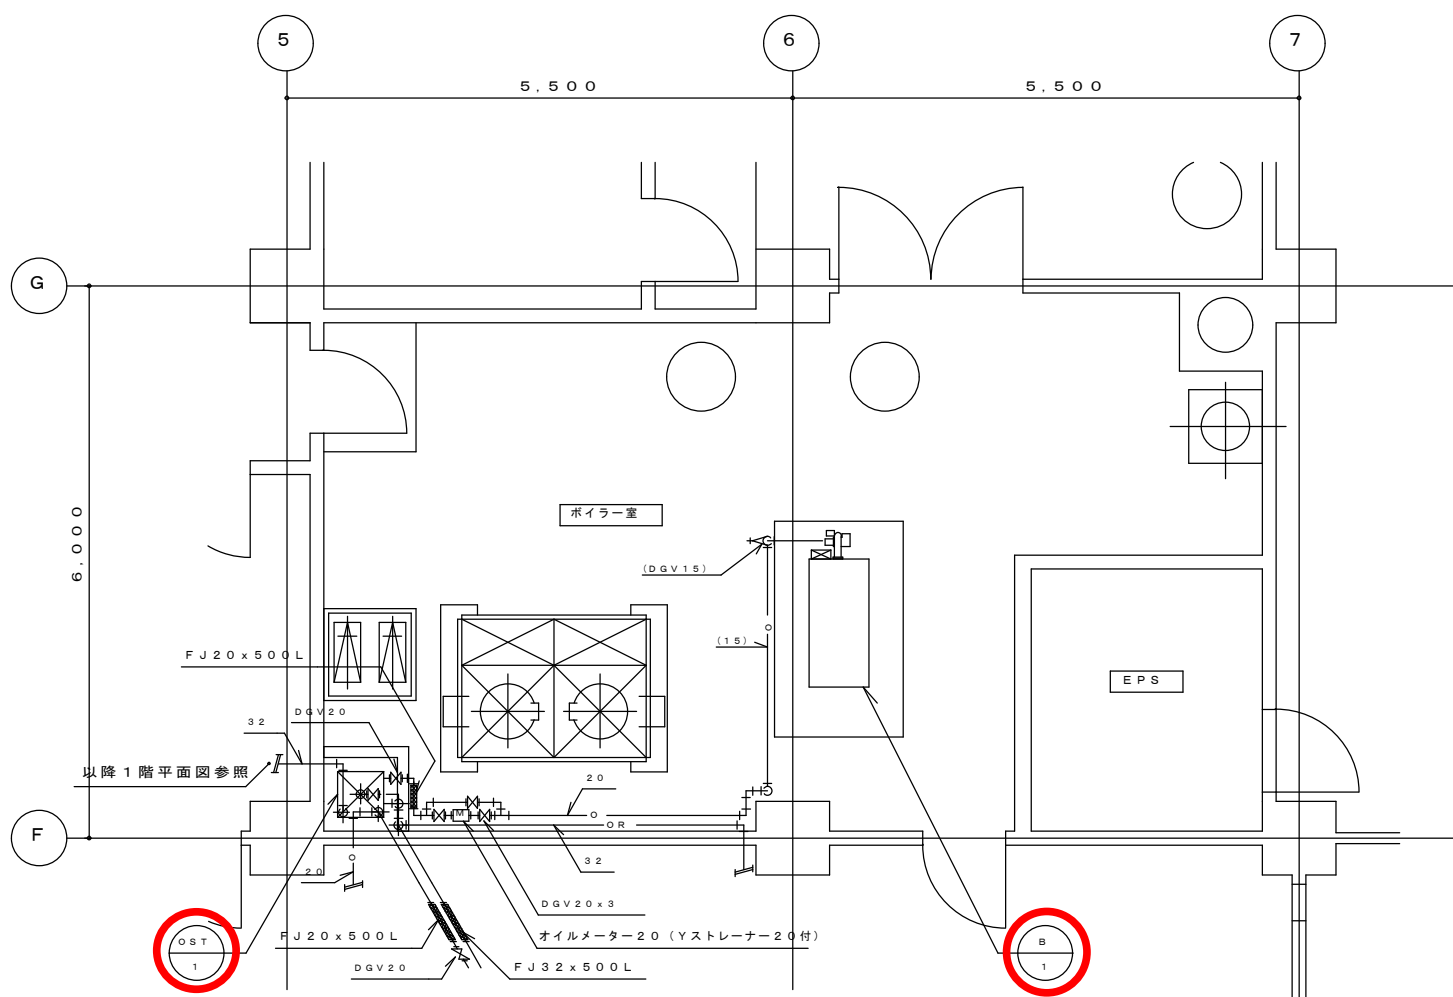

1 階ボイラー室配管詳細図 (1) S = 1 / 50

● 図示  はボイラー点検対象機器を示す。

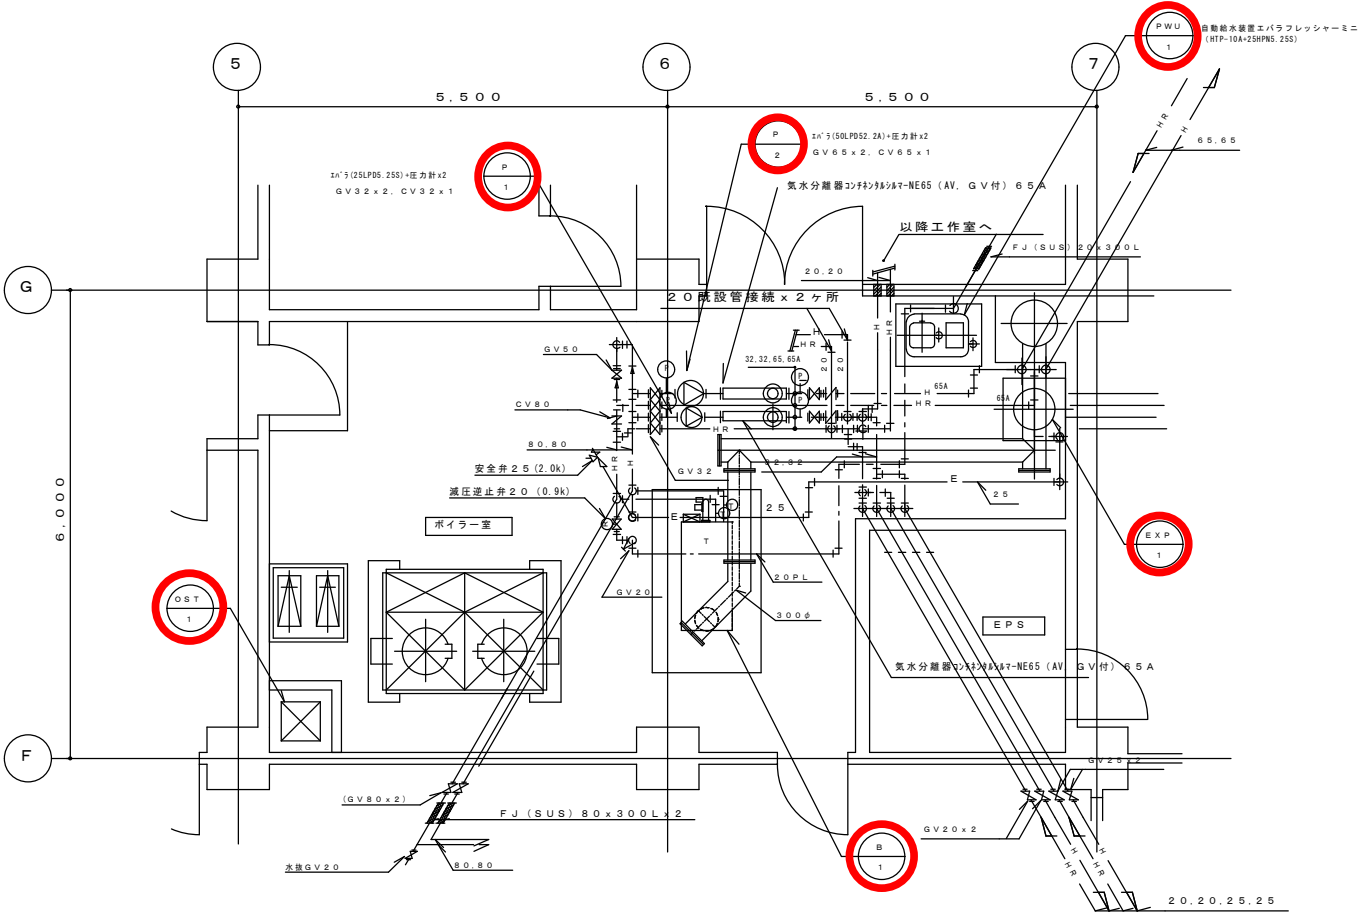


1 階ボイラー室配管詳細図 (2) S=1/50

●図示  はボイラー点検対象機器を示す。

注記 1) 図示 破線 ———部分の配管は既設のままとする。
2) ボイラー室内暖房主管更新。

しゅん功図				
工 事 名	下水処理施設水質試験室建築機械設備修繕工事(その2)			
図面名称	空調配管設備	ボイラー室廻り平面詳細図	縮尺	S=1/50
請 負 人	吉村設備工業株式会社 TEL(852)8484 現場代理人 森下 賢一			
工 期	着 手 平成19年 6月11日 しゅん功 平成19年12月14日	製 図	 森下	図 番 19/52

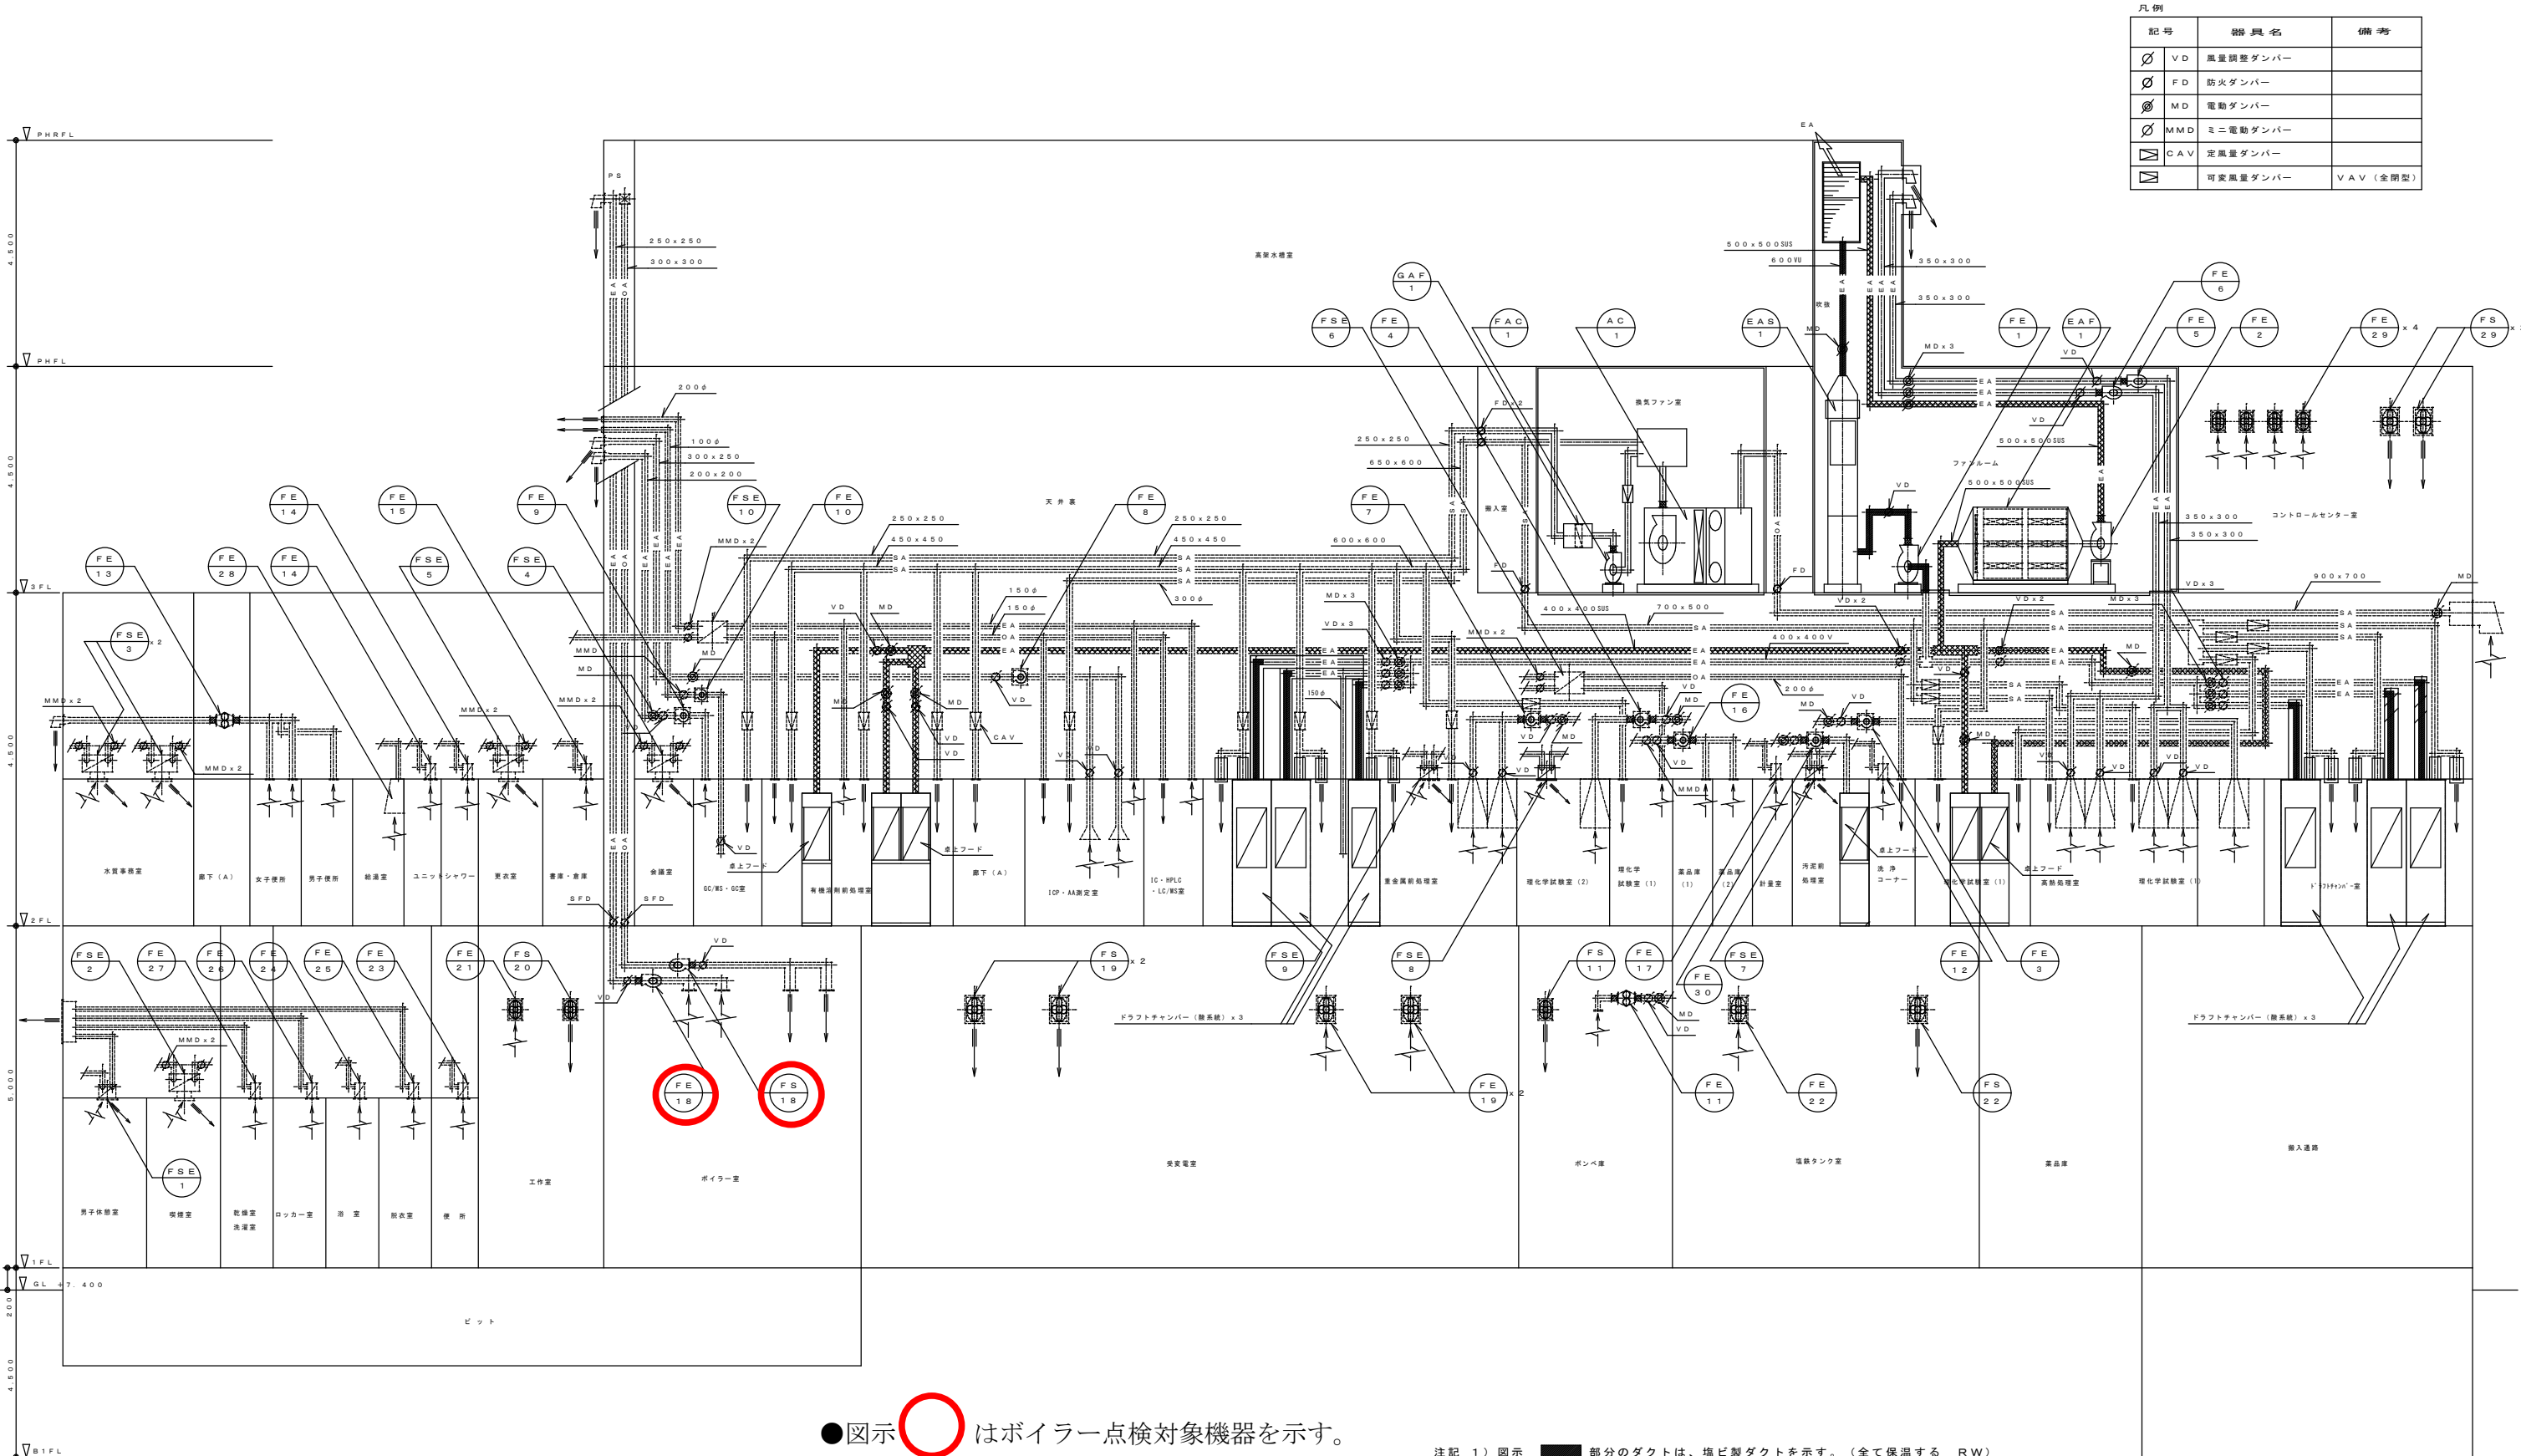

凡例		
記号	器具名	備考
	VD 風量調整ダンパー	
	FD 防火ダンパー	
	MD 電動ダンパー	
	MMD ミニ電動ダンパー	
	CAV 定風量ダンパー	
	可変風量ダンパー	VAV (全閉型)


●図示 はボイラー点検対象機器を示す。

空調ダクト設備 系統図 S=NONE SCALE

- 注記 1) 図示 部分のダクトは、塩ビ製ダクトを示す。(全て保温する RW)
2) 図示 部分のダクトは、ステンレス製ダクトを示す。
3) 上記以外のダクトは亜鉛鉄板製ダクトとする。
4) 図示破線部分のダクト及び機器は既設再使用部分を示す。

● 図示 は当該工事施工範囲部分を示す。

しゅん功図			
工事名	下水処理施設水質試験室建築機械設備修繕工事(その2)		
図面名称	空調ダクト設備 系統図	縮尺	NONE
請負人	吉村設備工業株式会社 TEL(852)8484		
現場代理人	森下 賢一		
工期	着工 平成19年 6月11日 しゅん功 平成19年12月14日	製図	森下 賢一
図番	4/52		

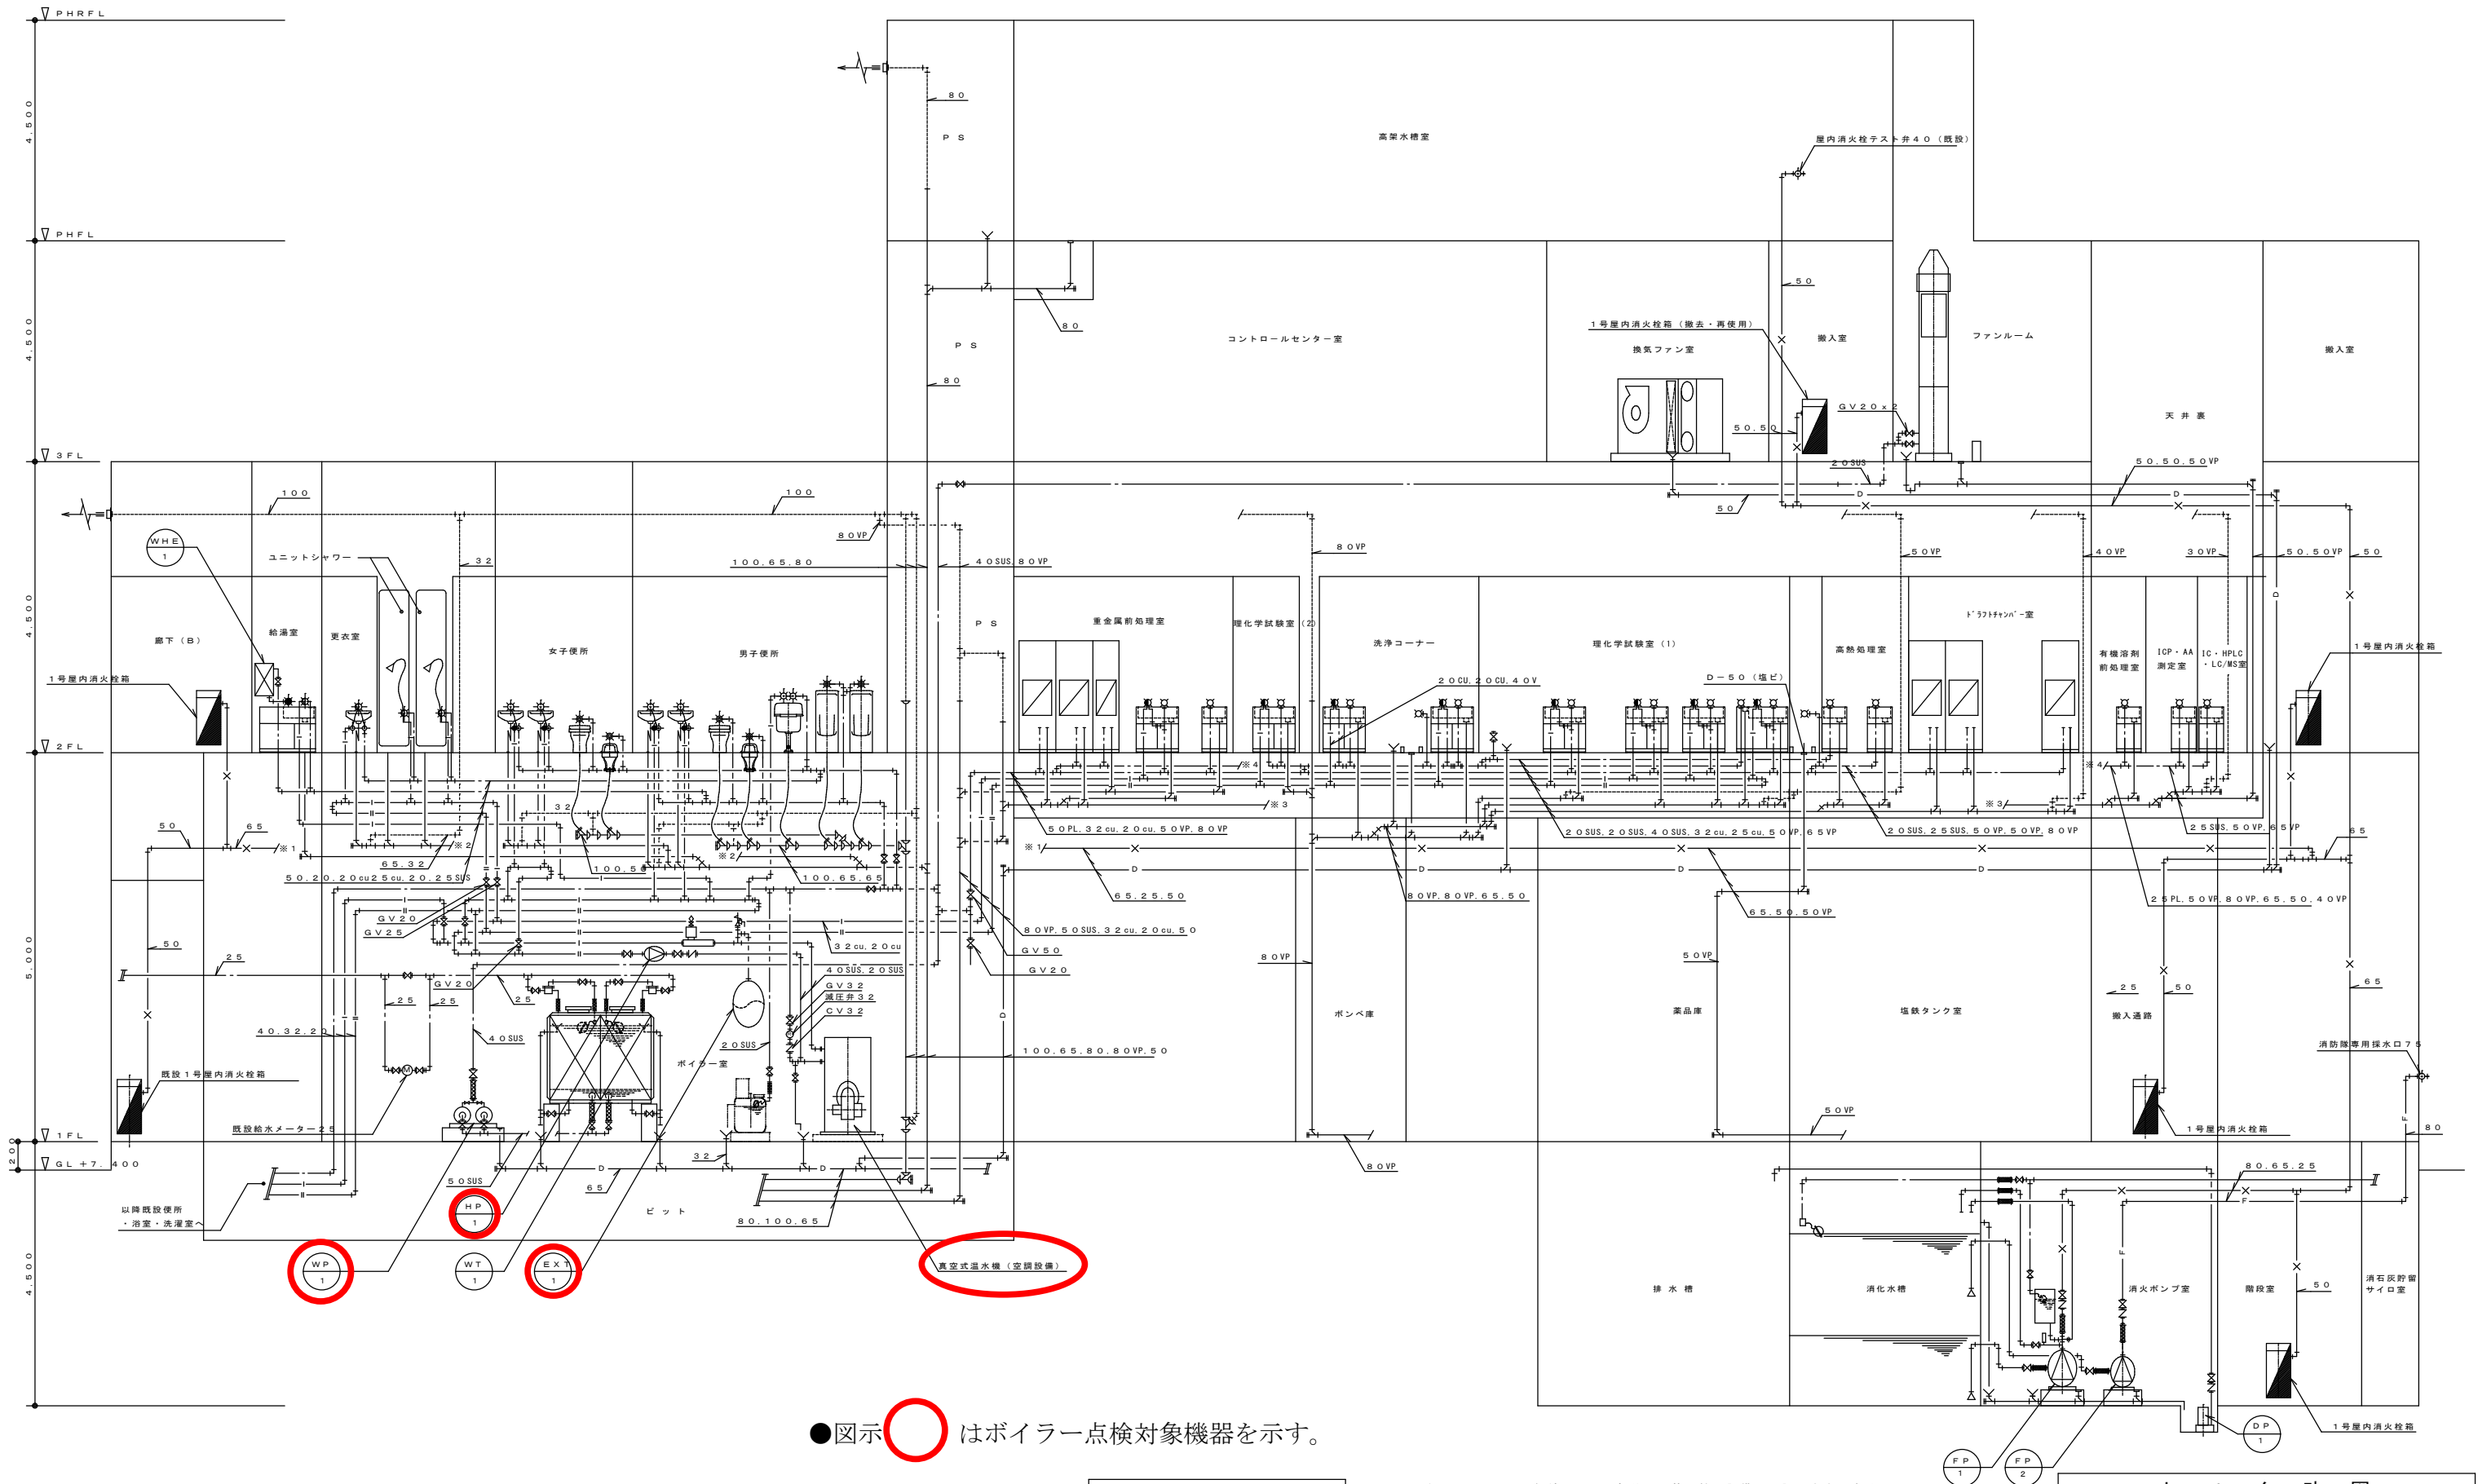


●図示○はボイラー点検対象機器を示す。

衛生設備 系統図 S=NONE SCALE

注記 1) 図示 細線 ——— 部分の配管・機器設備は既設のままとする。
2) 上記以外の太線部分の配管・機器設備は全て新設とする。

●ボイラー室のOST-1, P-1, P-2, PWU-1, EXP-1, FS-18, FE-18は別図参照

しゅん功図				
工事名	下水処理施設水質試験室建築機械設備修繕工事(その2)			
図面名称	衛生設備 系統図	縮尺	NONE	
請負人	吉村設備工業株式会社	現場代理人	森下 賢一	TEL(852) 8484
工期	着手 平成19年 6月11日	竣工 平成19年 12月14日	製図	図番 23/52

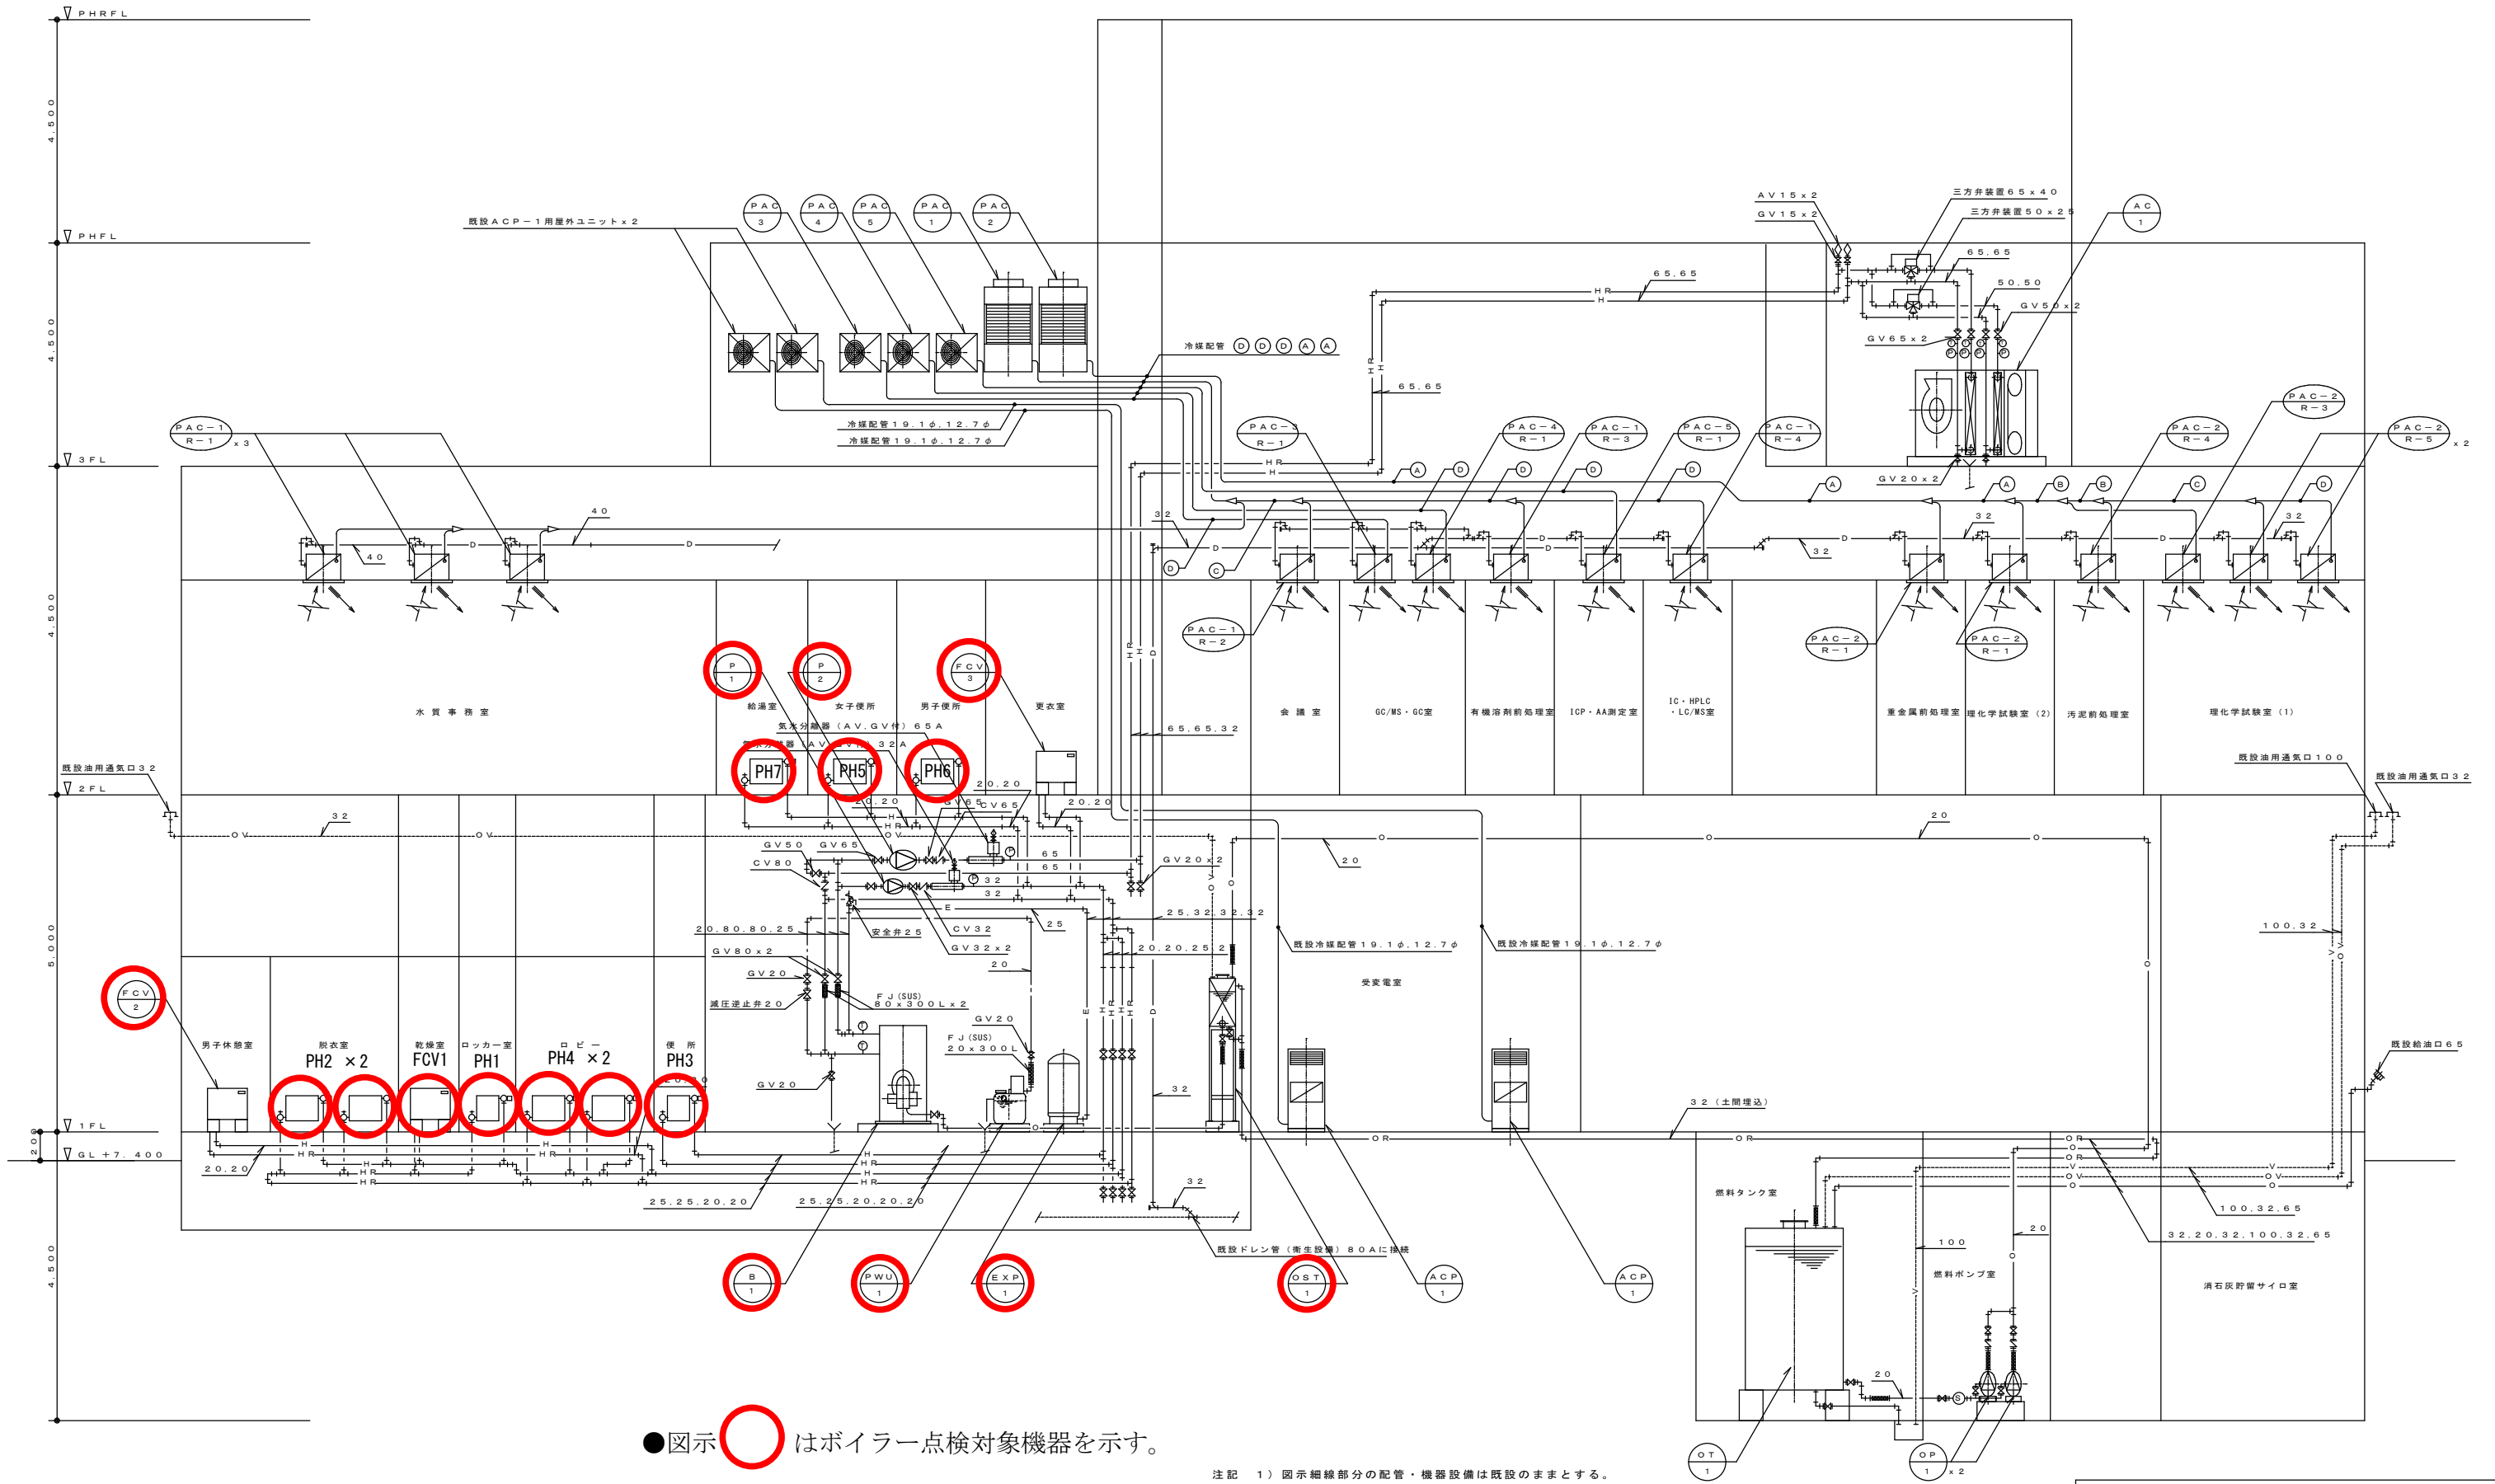

●図示○はボイラー点検対象機器を示す。

空調配管設備 系統図 S = NONE SCALE

注記 1) 図示細線部分の配管・機器設備は既設のままとする。
2) 上記以外の太線部分の配管・機器設備は全て新設とする。

しゅん功図				
工 事 名	下水処理施設水質試験室建築機械設備修繕工事(その2)			
図面名称	空調配管設備 系統図	縮尺	S=1/100	
請 負 人	吉村設備工業株式会社 現場代理人 森 下 賢 一		TEL (852) 8484	
工 事 名	着 手 しゅん功	平成19年 6月11日 平成19年12月14日	製 図 森 下	図 番 16/52




注記 1) 隠蔽 〇の複素数は既設の素数と重複

注記 1) FS-19 (2台) に電気シャッターを取り付ける。
2) 図示破線部分のダクト及び機器は既設再使用部分を示す。

1 階平面図 S=1/100

しゅん功図				
工事名	下水処理施設水質試験室建築機械設備修繕工事(その2)			
図面名称	空調ダクト設備 1階平面図	枚数	S=1/100	
請負人	吉村設備工業株式会社 現場代理人 森下 賢一		TEL(052) 84844	
工期	着手 平成19年6月11日 撤去 平成19年12月14日	製図	(会下)	図書 5/52

平成28年10月追加

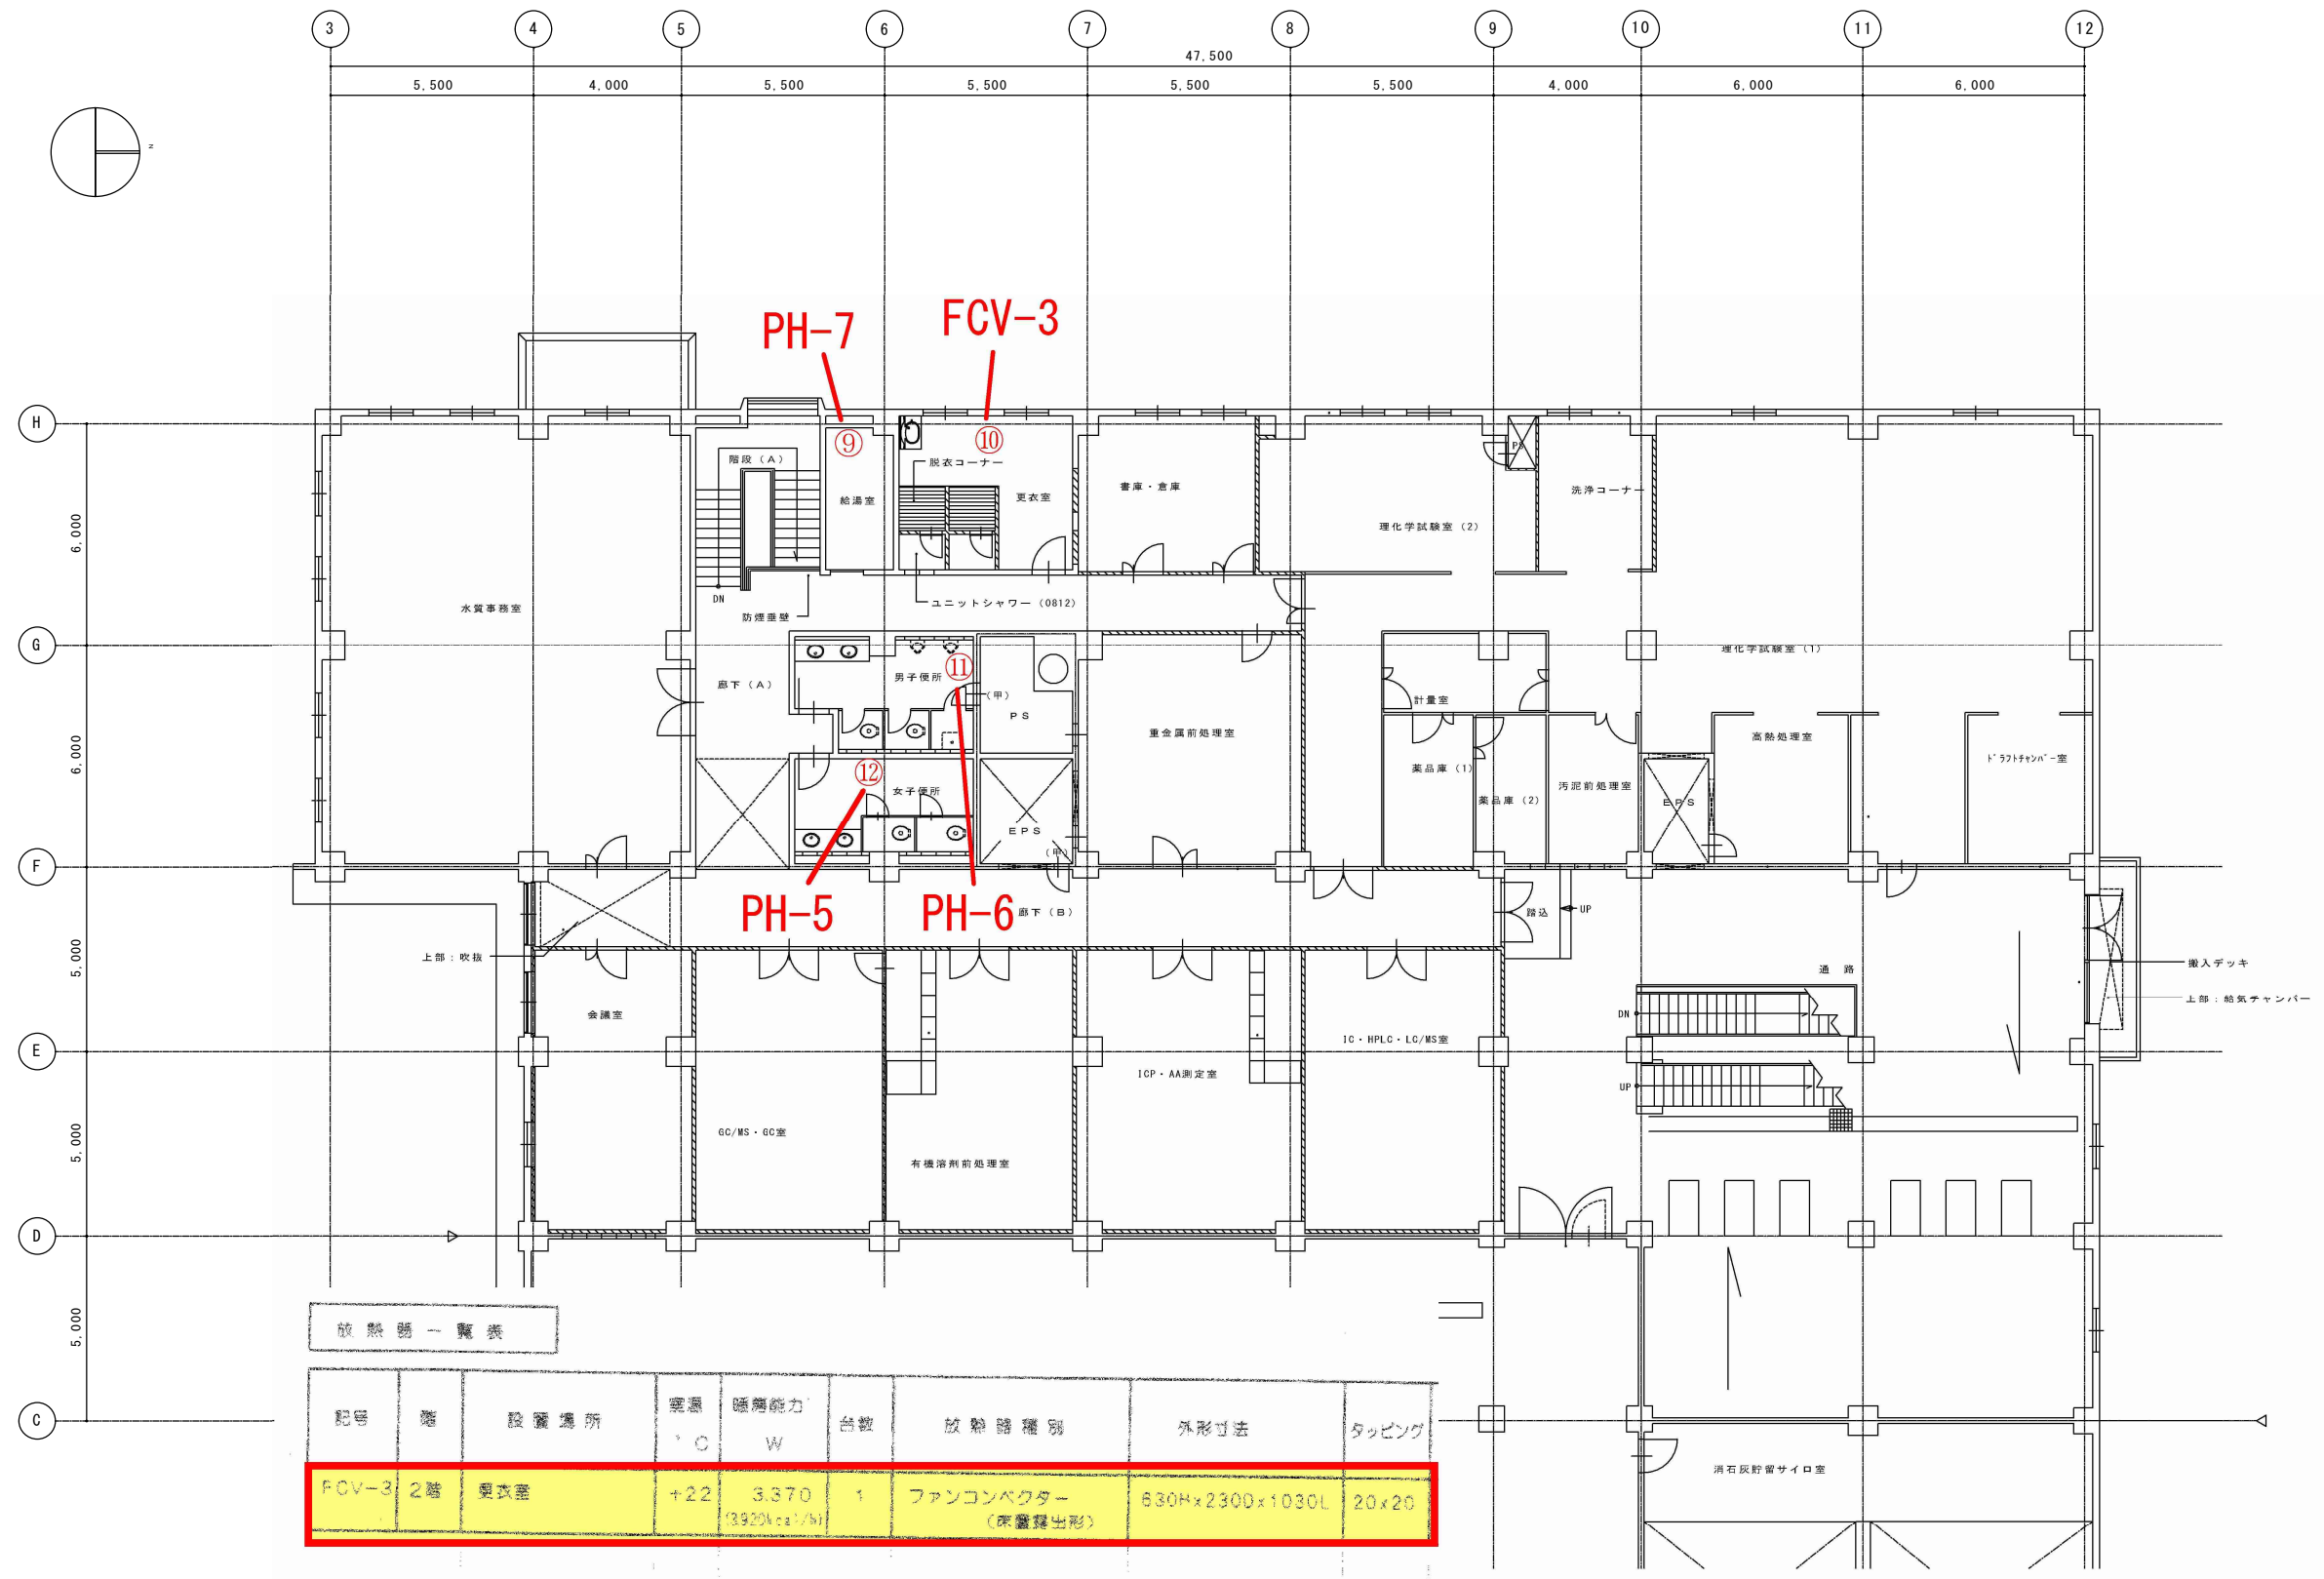

放 熱 器 一 覧 表

記号	階	設置場所	電源 V	暖房能力 kW	台数	放 熱 器 種 別	外形寸法	タッピング
FCV-3	2階	更衣室	+22	3.370 (3520kcal/h)	1	ファンコンベクター (床置露出形)	630H×2300×1030L	20×20

PH-5	2階	便所(女)	+18	697 (700kcal/h)	1	パネルヒーター(壁掛)	330H×1200×700L	15×15
PH-6	2階	便所(男)	+18	1104 (950kcal/h)	1	パネルヒーター(壁掛)	330H×1200×900L	15×15
PH-7	2階	給湯室	+18	627 (540kcal/h)	1	パネルヒーター(壁掛)	330H×1200×600L	15×15

工 事 名			
図面名称	空調ダクト設備 2階平面図	縮尺	S=1/100
請 負 人	吉 村 設 備 工 業 株 式 会 社 現場代理人 森 下 賢 一	TEL(852) 8484	
工 期	着 手 平成19年 6月11日 しゅん功 平成19年12月14日	製 図	図 番 6/52