

自営線敷設経路概要図

non scale



＜駒岡清掃工場 自営線送電線路＞

- 特別高圧自営線送電線路 平面距離 合 計 = 4,989.5m
・駒岡清掃工場構内(共同溝) 平面距離 = 247.8m
・共同溝終点(BP)～真駒内SS(EP) 平面距離 = 4,741.7m (うち北電NW真駒内変電所構内_60.0m)

- 電 圧 : 66kV
○回 線 : 2回線

【設備内容】

- 送電線路 : 地中電線路 管路式φ150～2条、マンホール15基
○ケーブル : 66kV CET-SS 150mm2×2回線
○直線接続 : 直線接続材 16箇所×2回線(マンホール15箇所、共同溝1箇所)
○終端接続 : ガス中終端接続箱 2箇所×2回線(GIS)


業 務 名	駒岡清掃工場自営線保守点検業務		
図面名称	自営線敷設経路概要図		
札幌市 環境局 環境事業部	縮 尺	non scale	図 番 1/28
	() はA3縮尺		

ケーブル敷設系統図

non scale

凡 例


- 地中管内
- ケーブルラック・ダクト
- 直線接続
- 端末接続

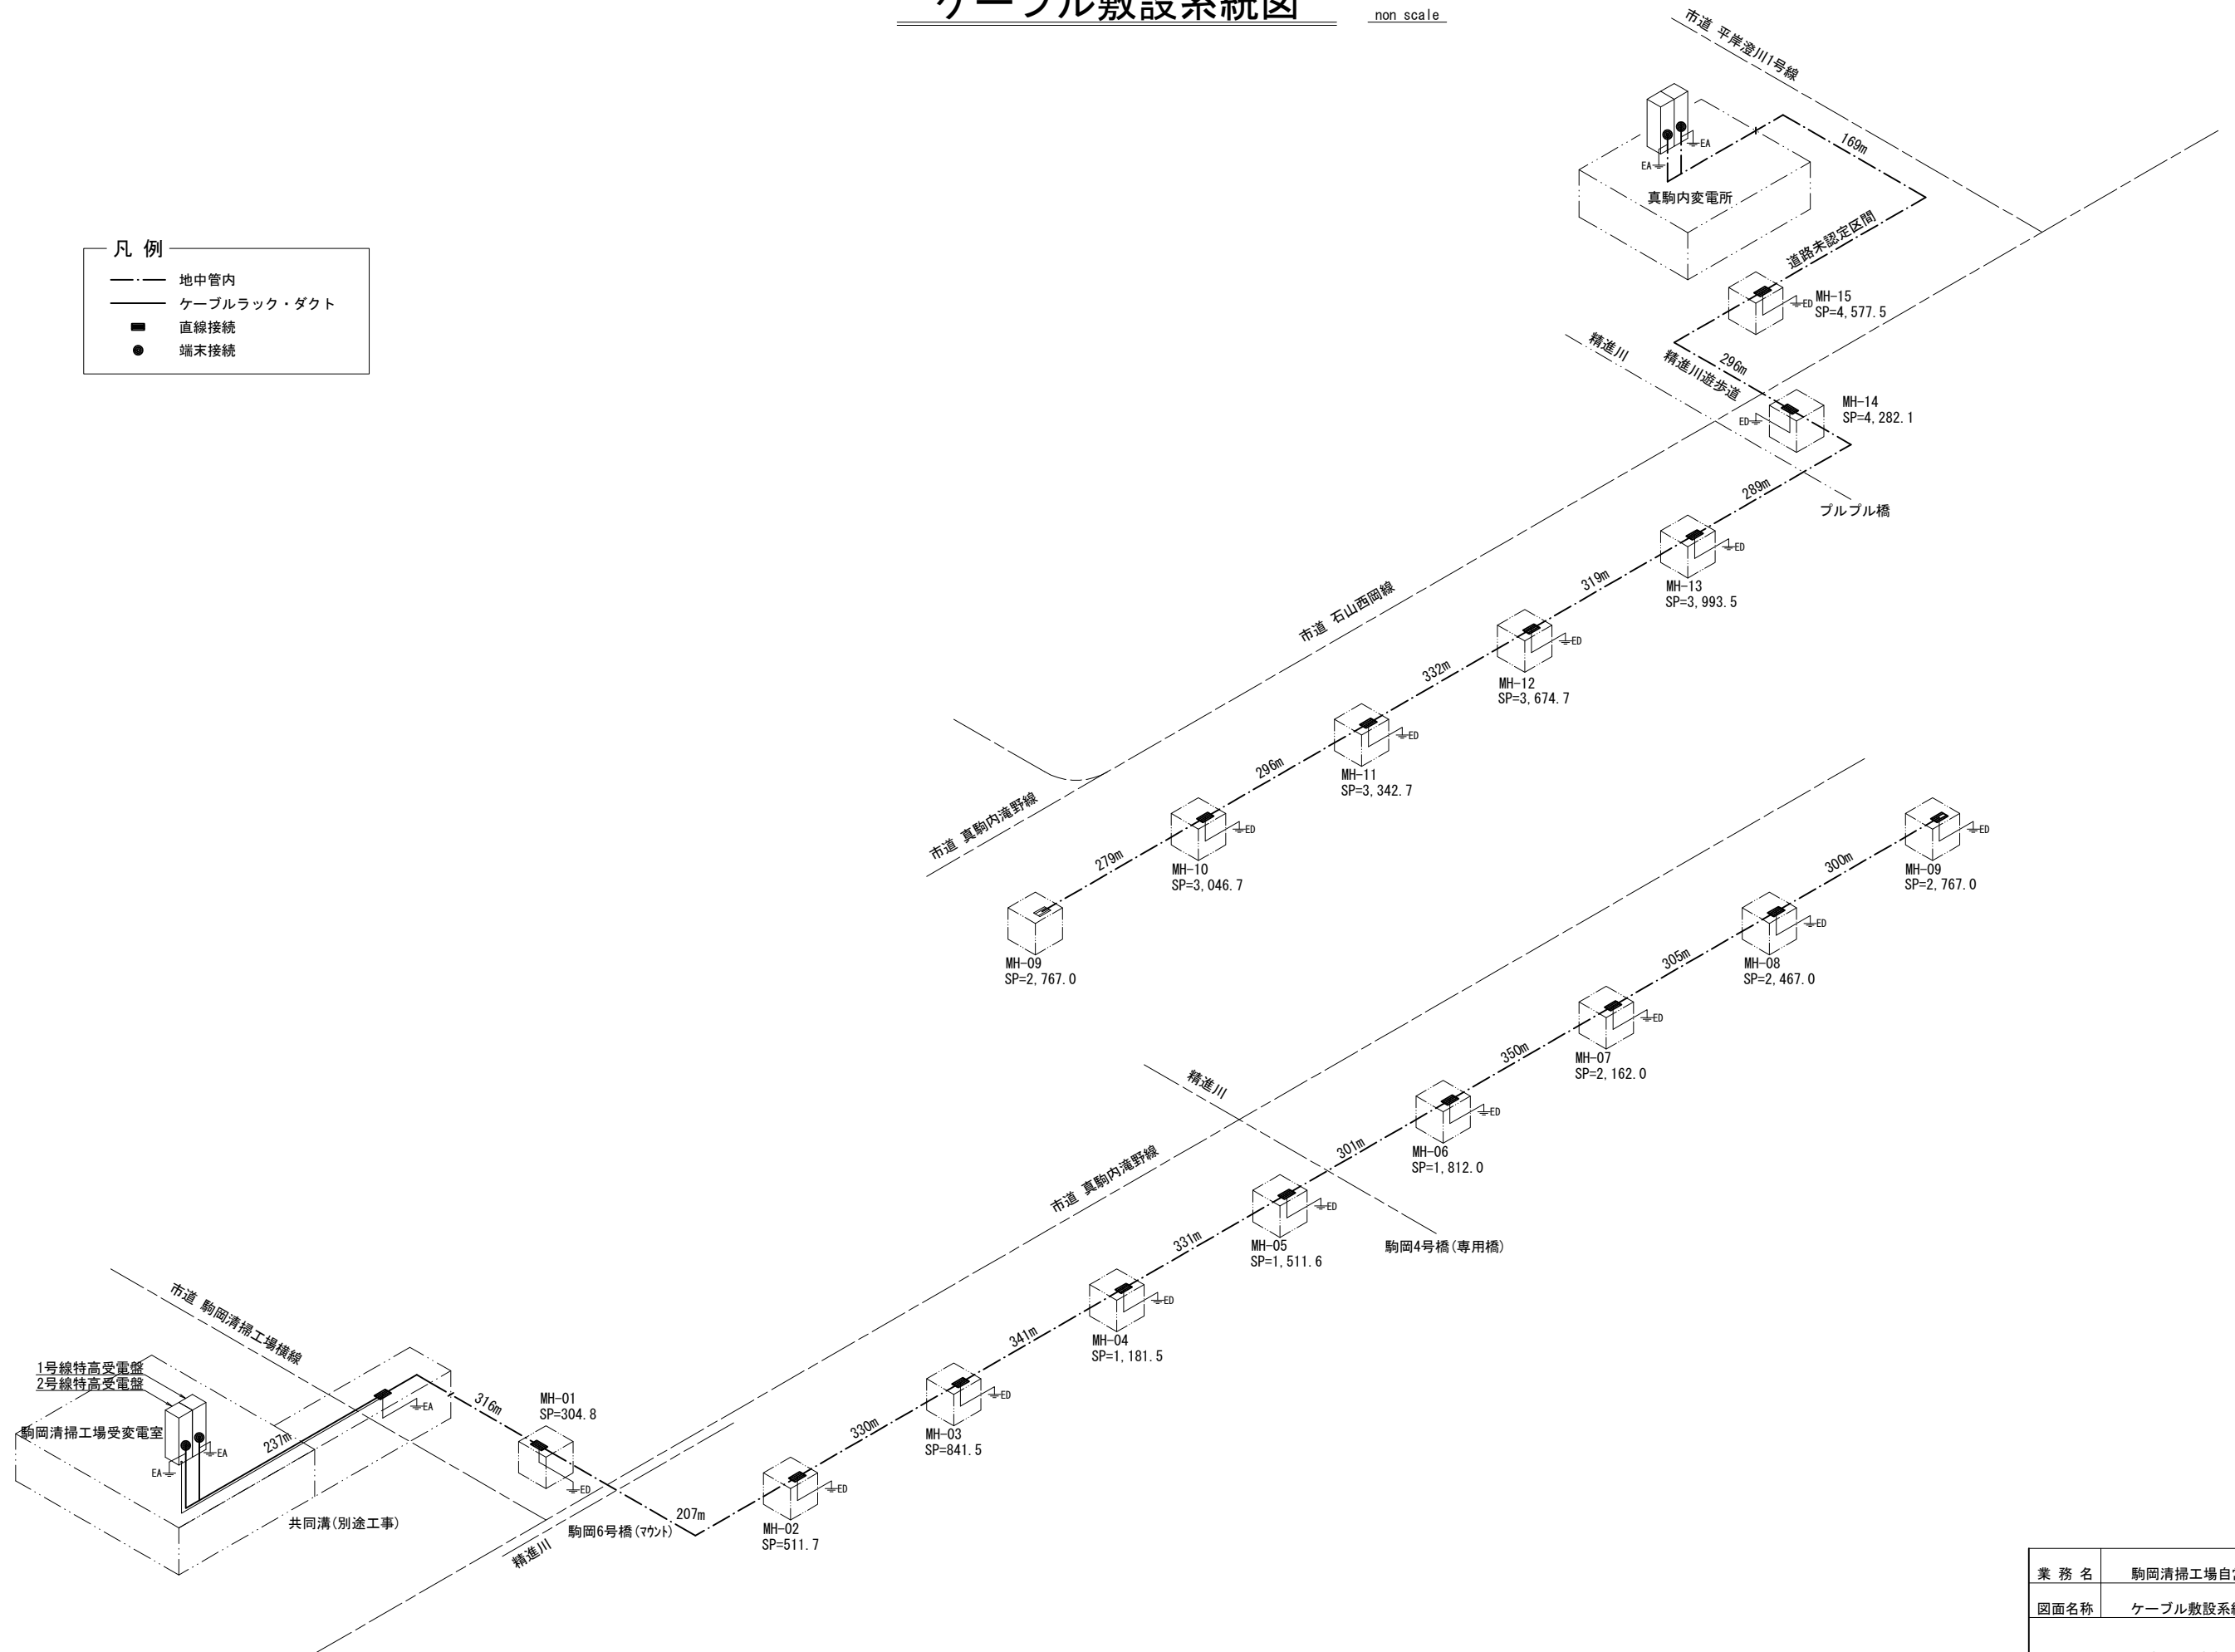

業 務 名	駒岡清掃工場自営線保守点検業務		
図面名称	ケーブル敷設系統図		
札幌市 環境局 環境事業部	縮 尺	non scale	図 番
	()はA3縮尺		
			2/28

S=1 : 30

 掘削・設置



設置・仮復旧



設置・恢復旧



地先境
再設置



溝側型血
設置再



ナ



図番 3/28


マンホール設置図(2)

S=1:30

精進川未舗装部

設置断面D


掘削・設置

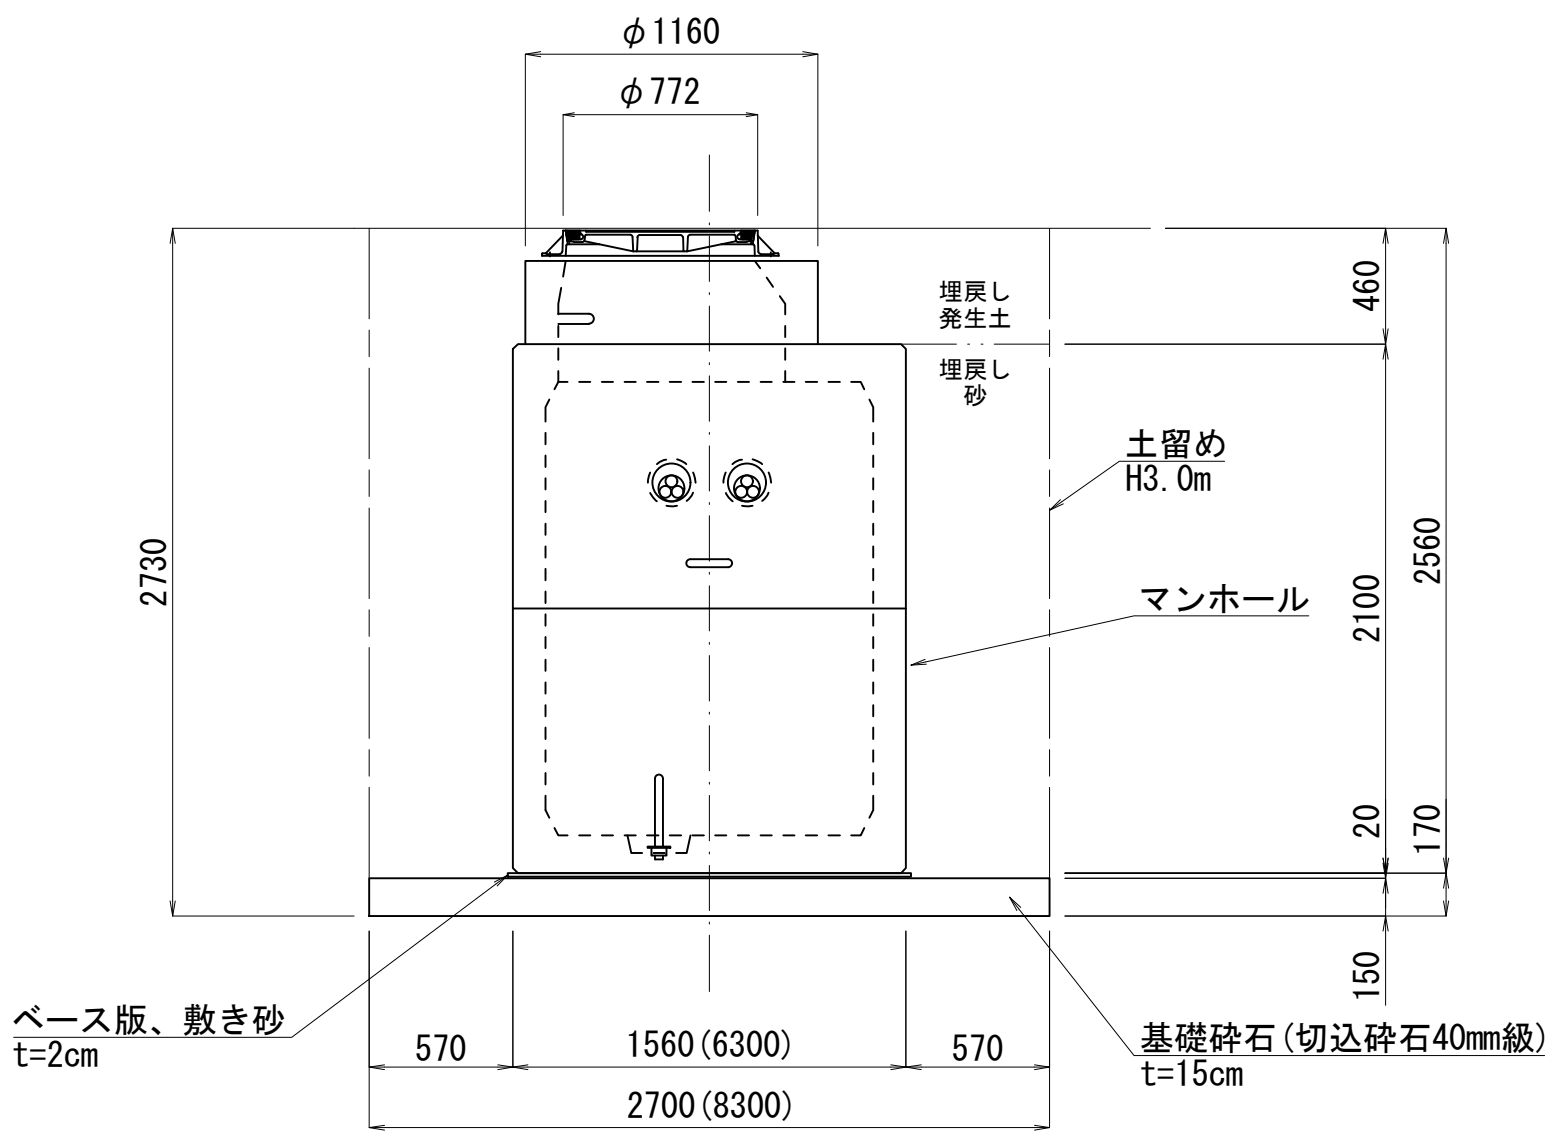

精進川保安林橋通り

設置断面E


掘削・設置

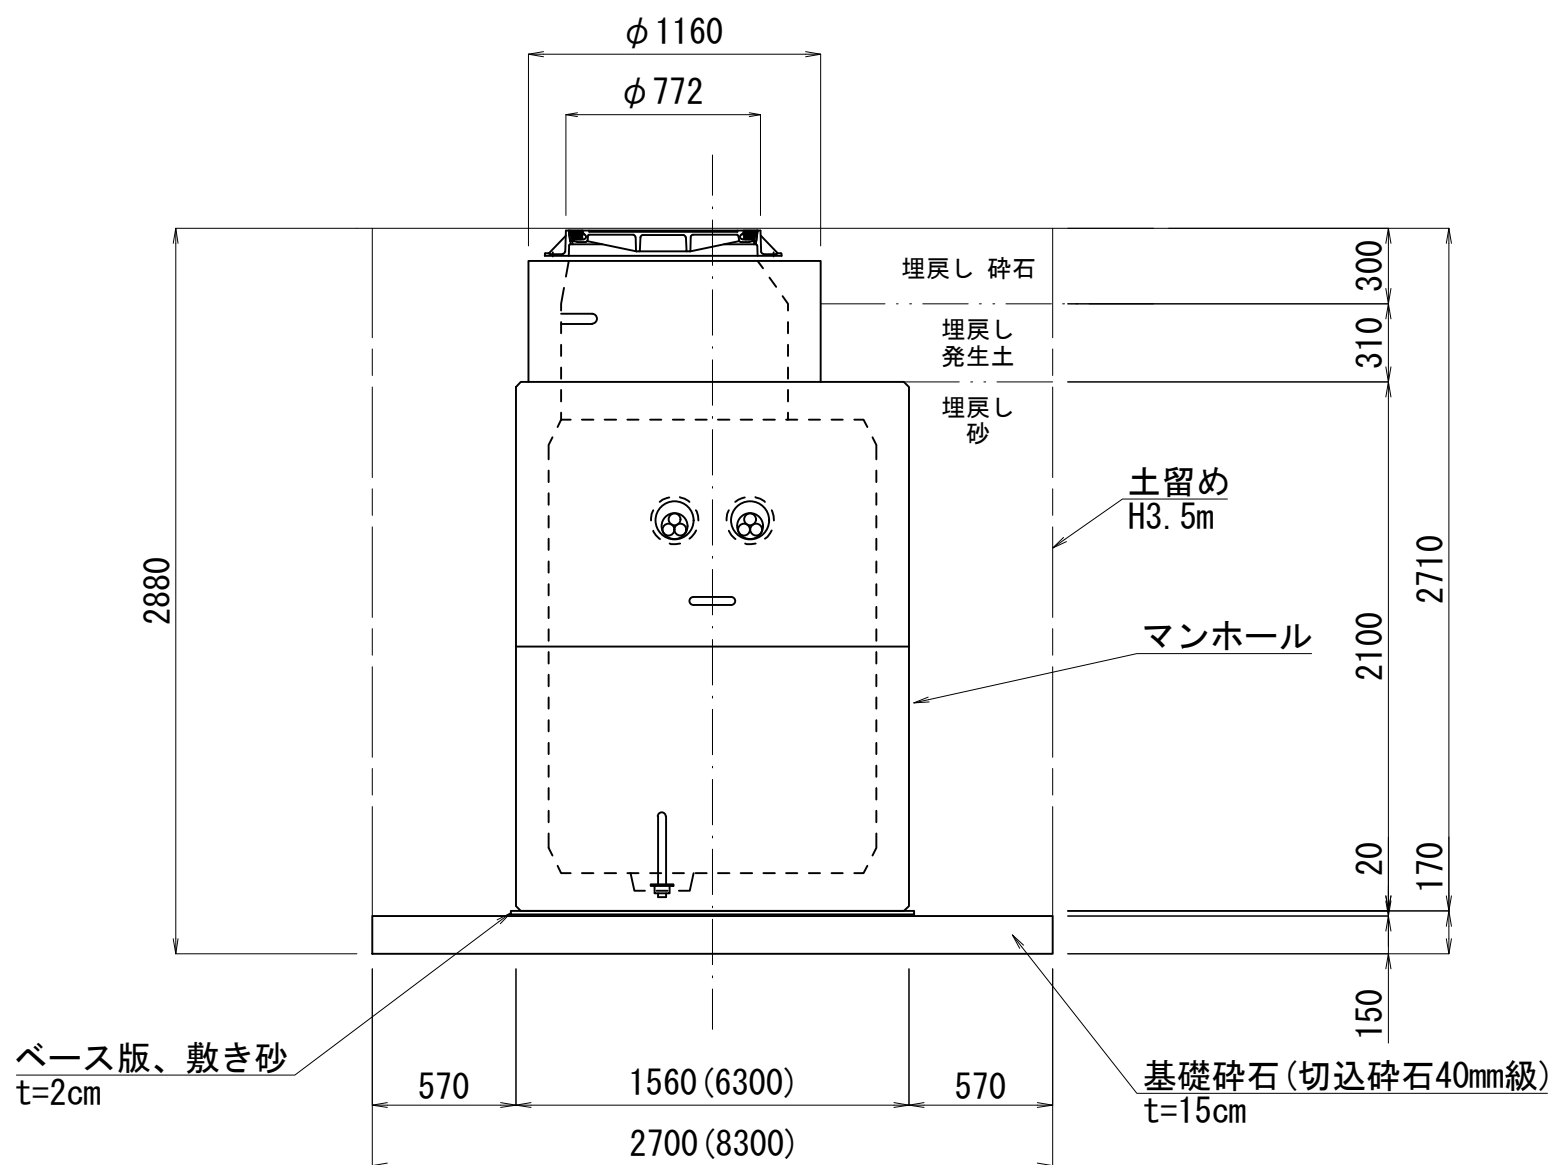


※図は、新駒岡清掃工場から真駒内変電所を見る方向を基本とする。
※マンホール本体周囲の埋戻し材は、良質な砂とする。

業 務 名	駒岡清掃工場 自営線保守点検業務		
図面名称	マ ン ホ ール 設 置 図 (2)		
札幌市環境局環境事業部	縮 尺	1:30 (1:60) ()はA3縮尺	
	図 番	4/28	


駒岡4号橋 自営線専用橋一般図

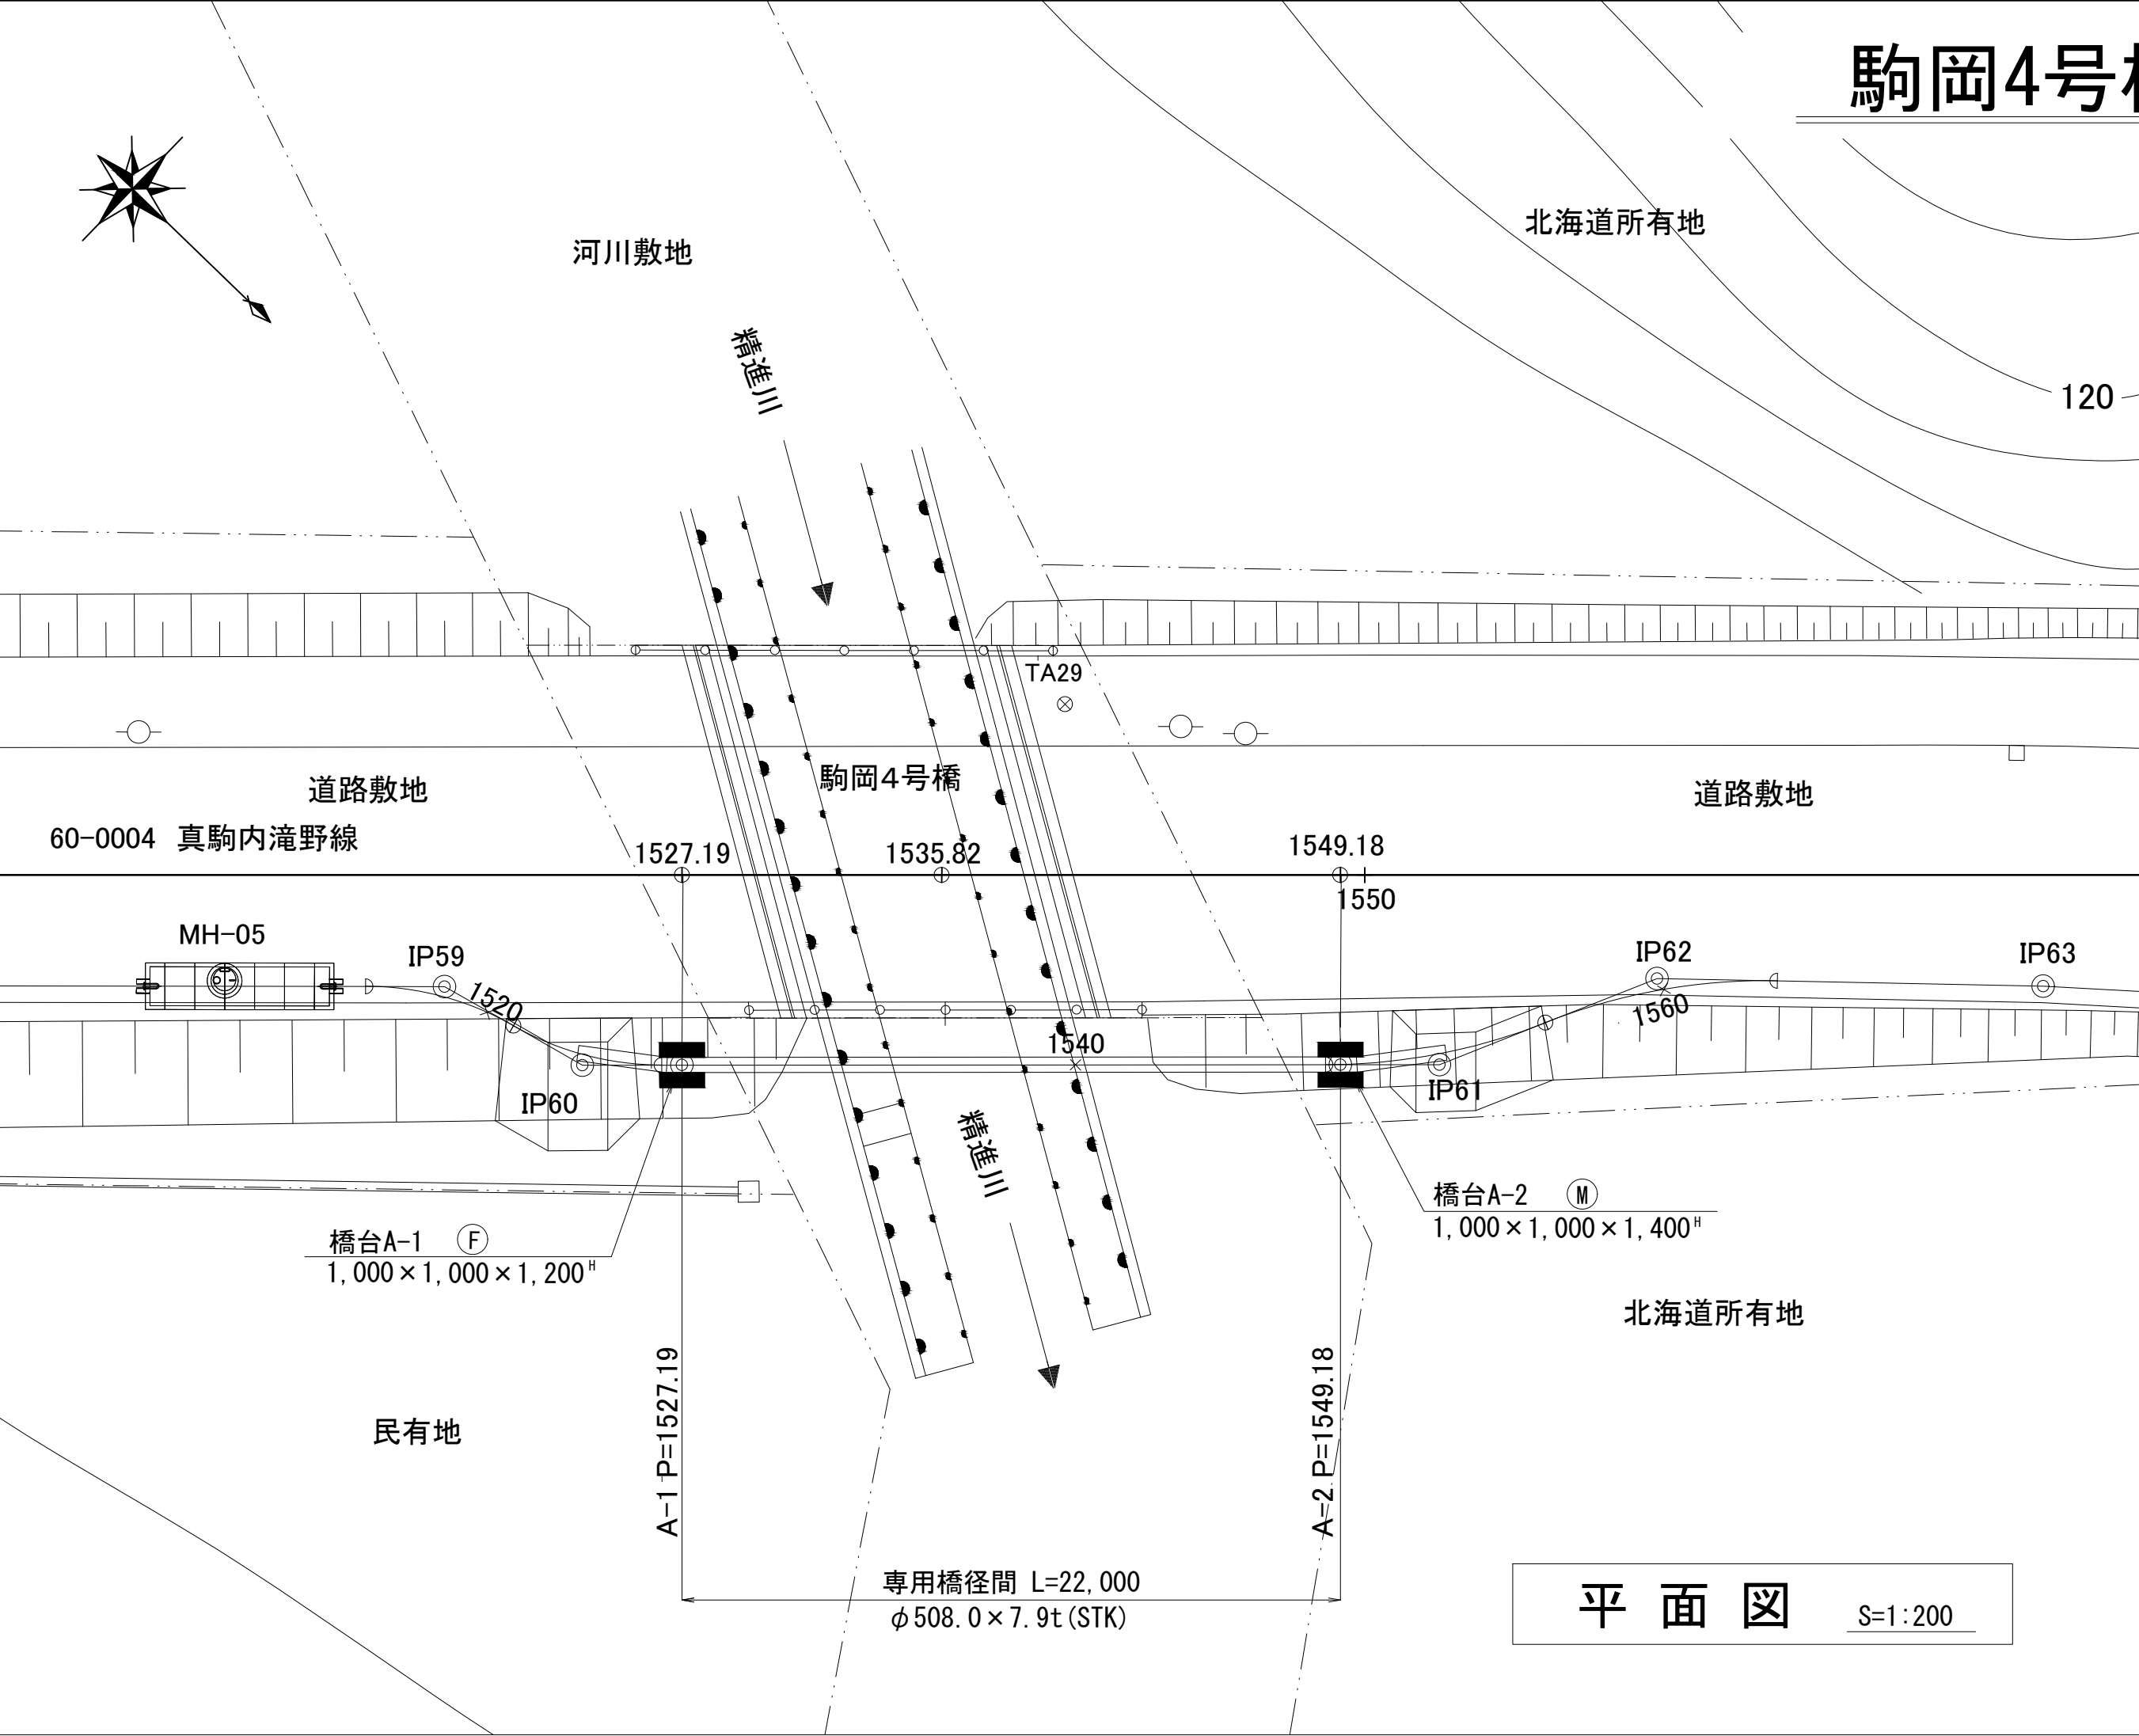


平面図 S=1:200

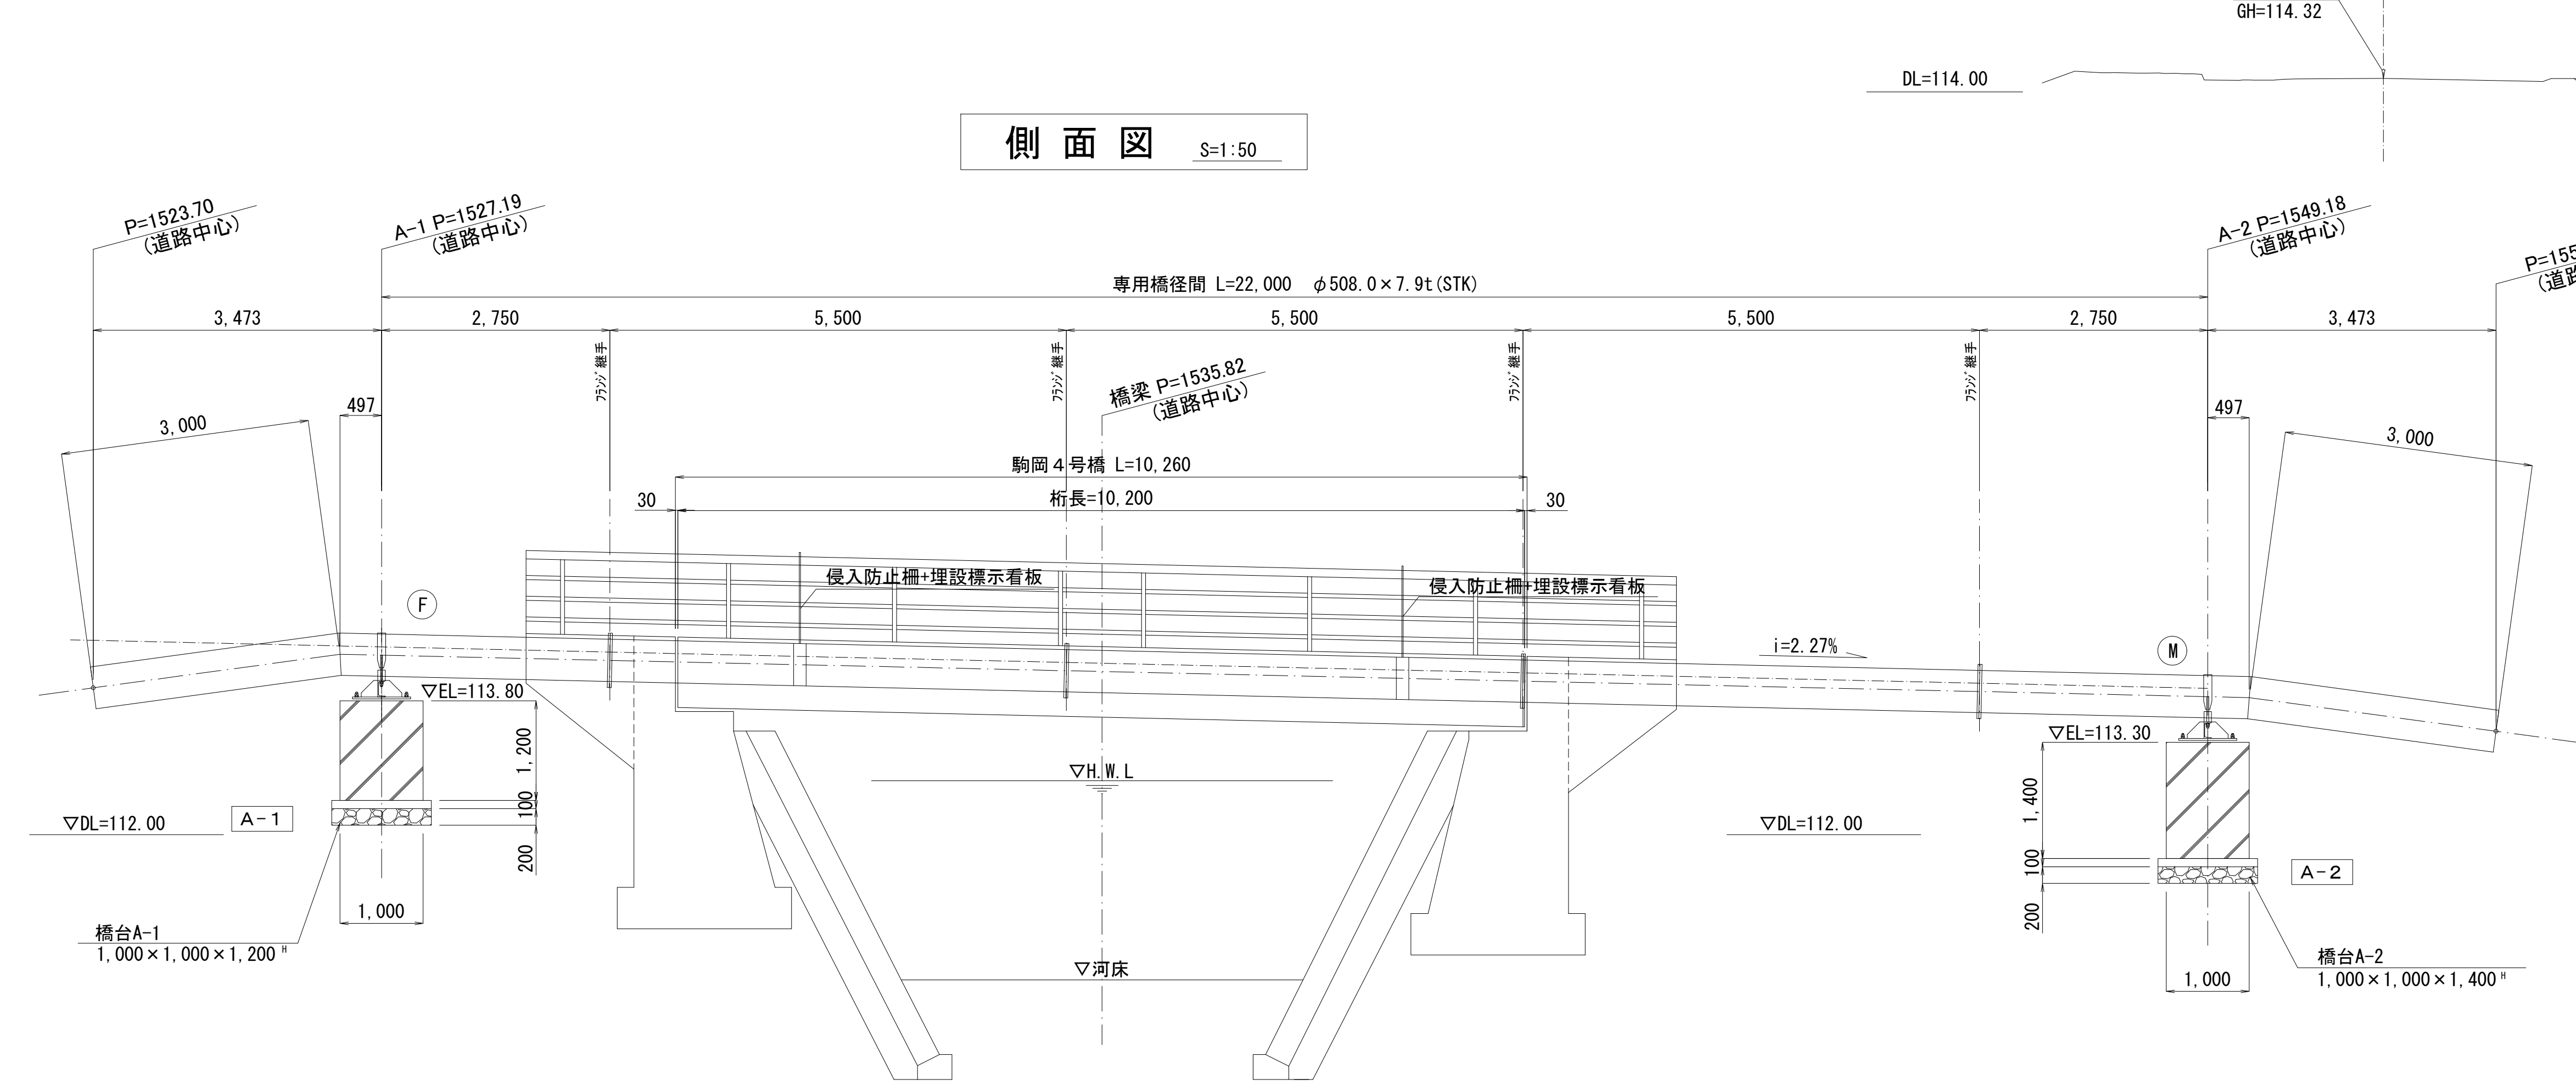

側面図 S=1:50

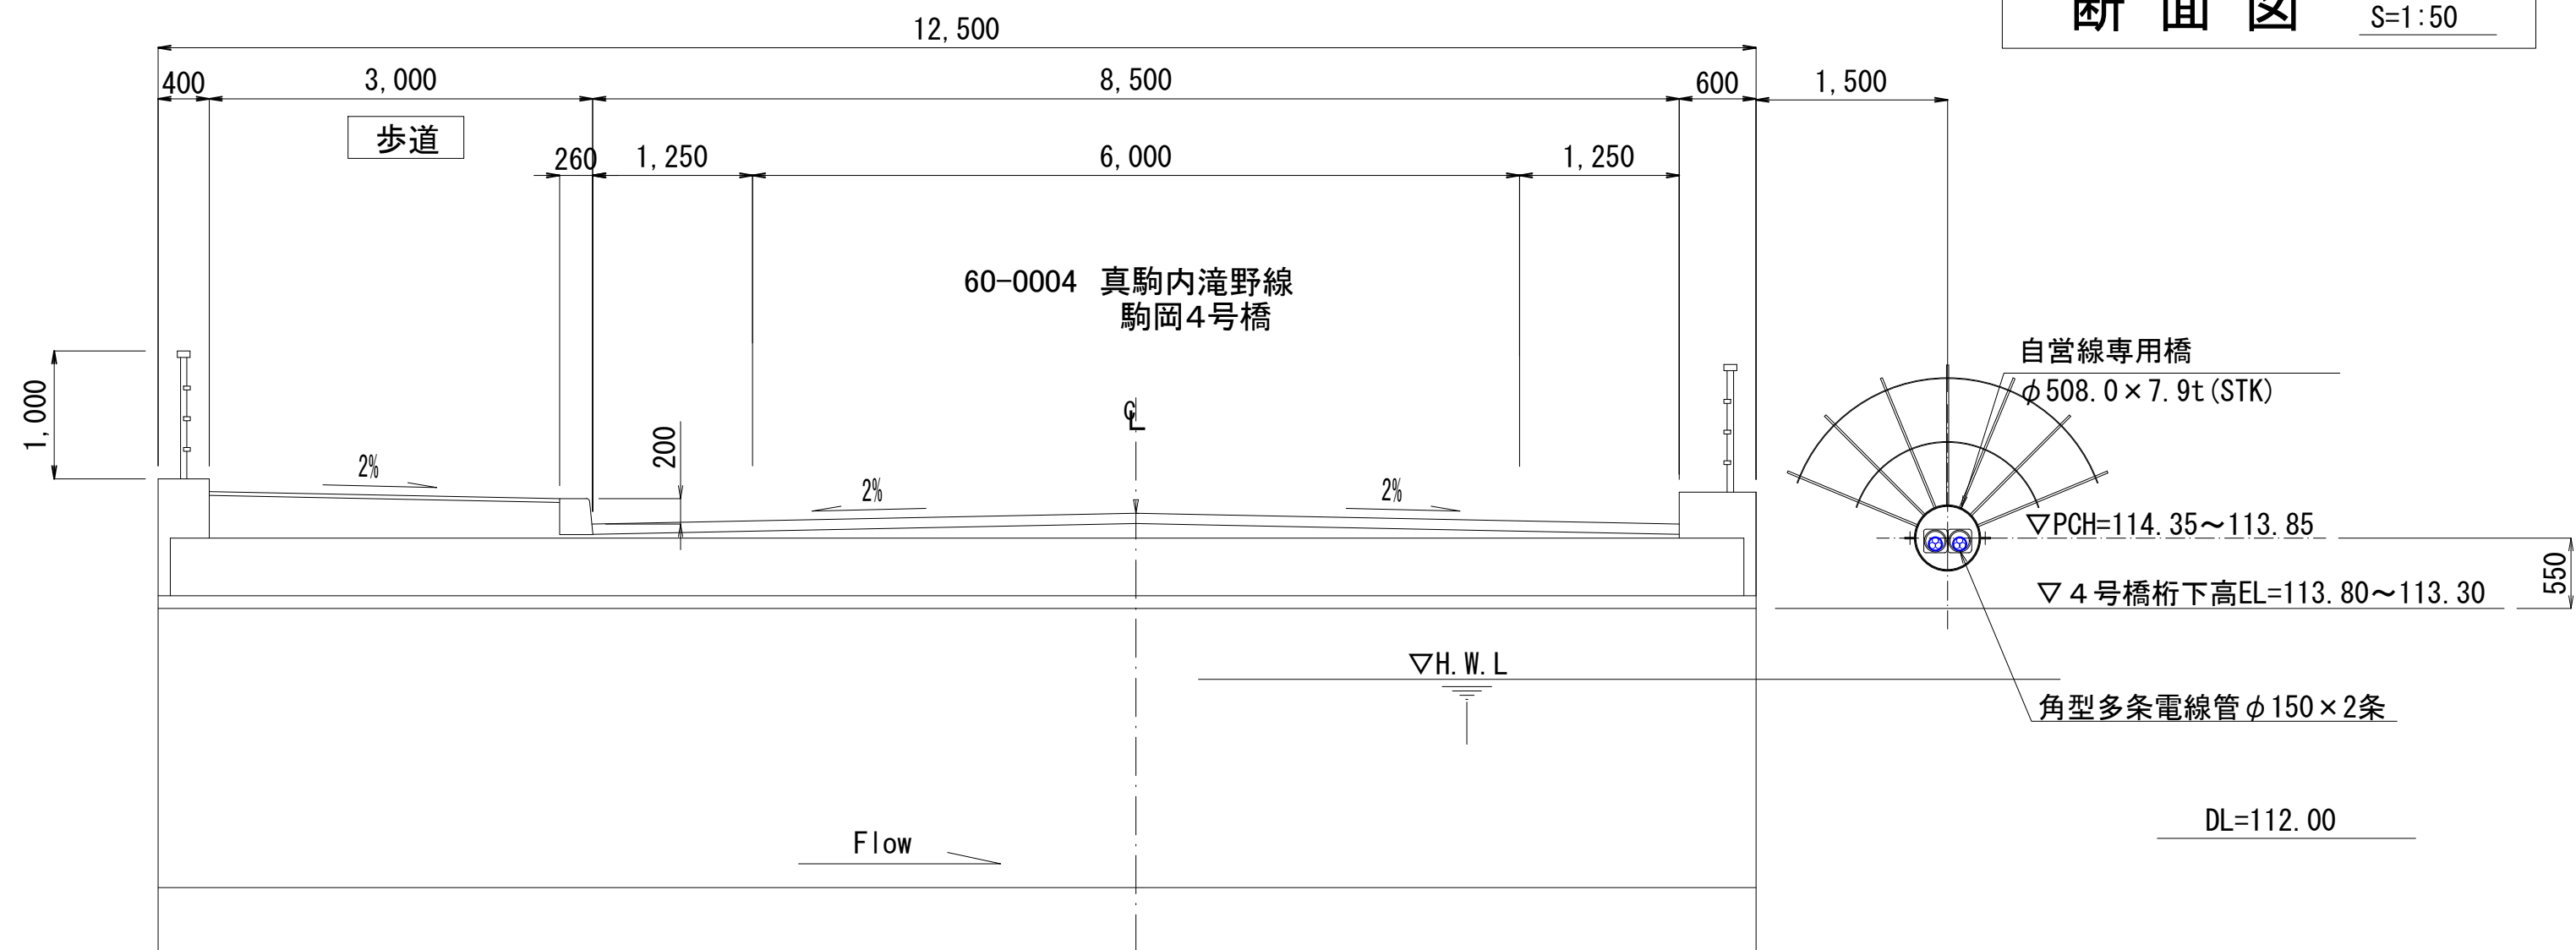

横断面図 S=1:100

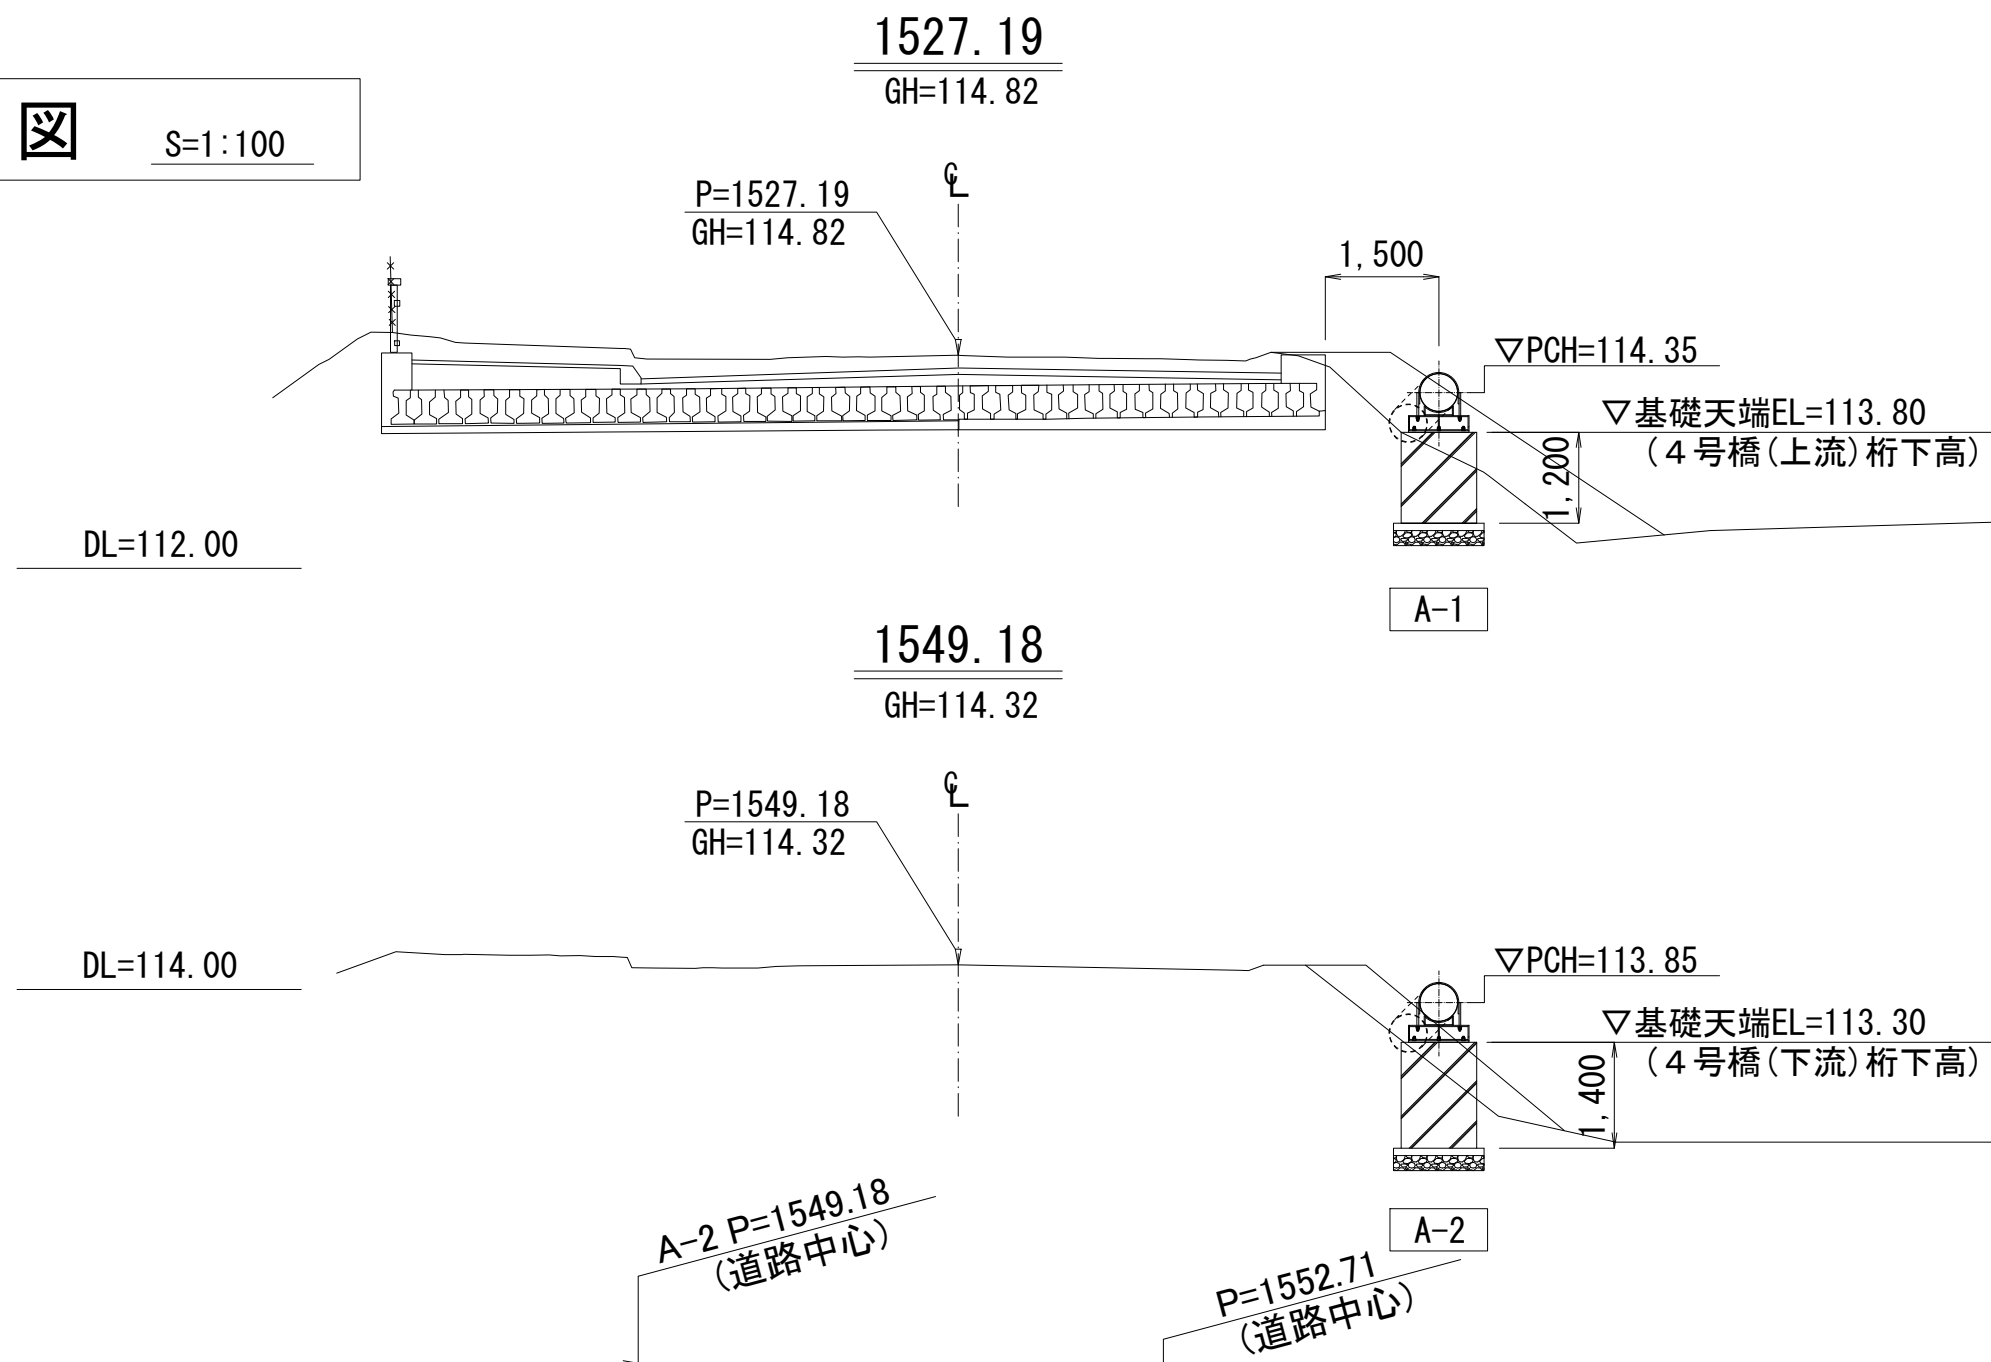


業務名	駒岡清掃工場 自営線保守点検業務		
図面名称	駒岡4号橋 自営線専用橋一般図		
札幌市環境局環境事業部	縮尺	図示	
	図番	5/28	


マンホール構造図(1)

S=1:20


平面図

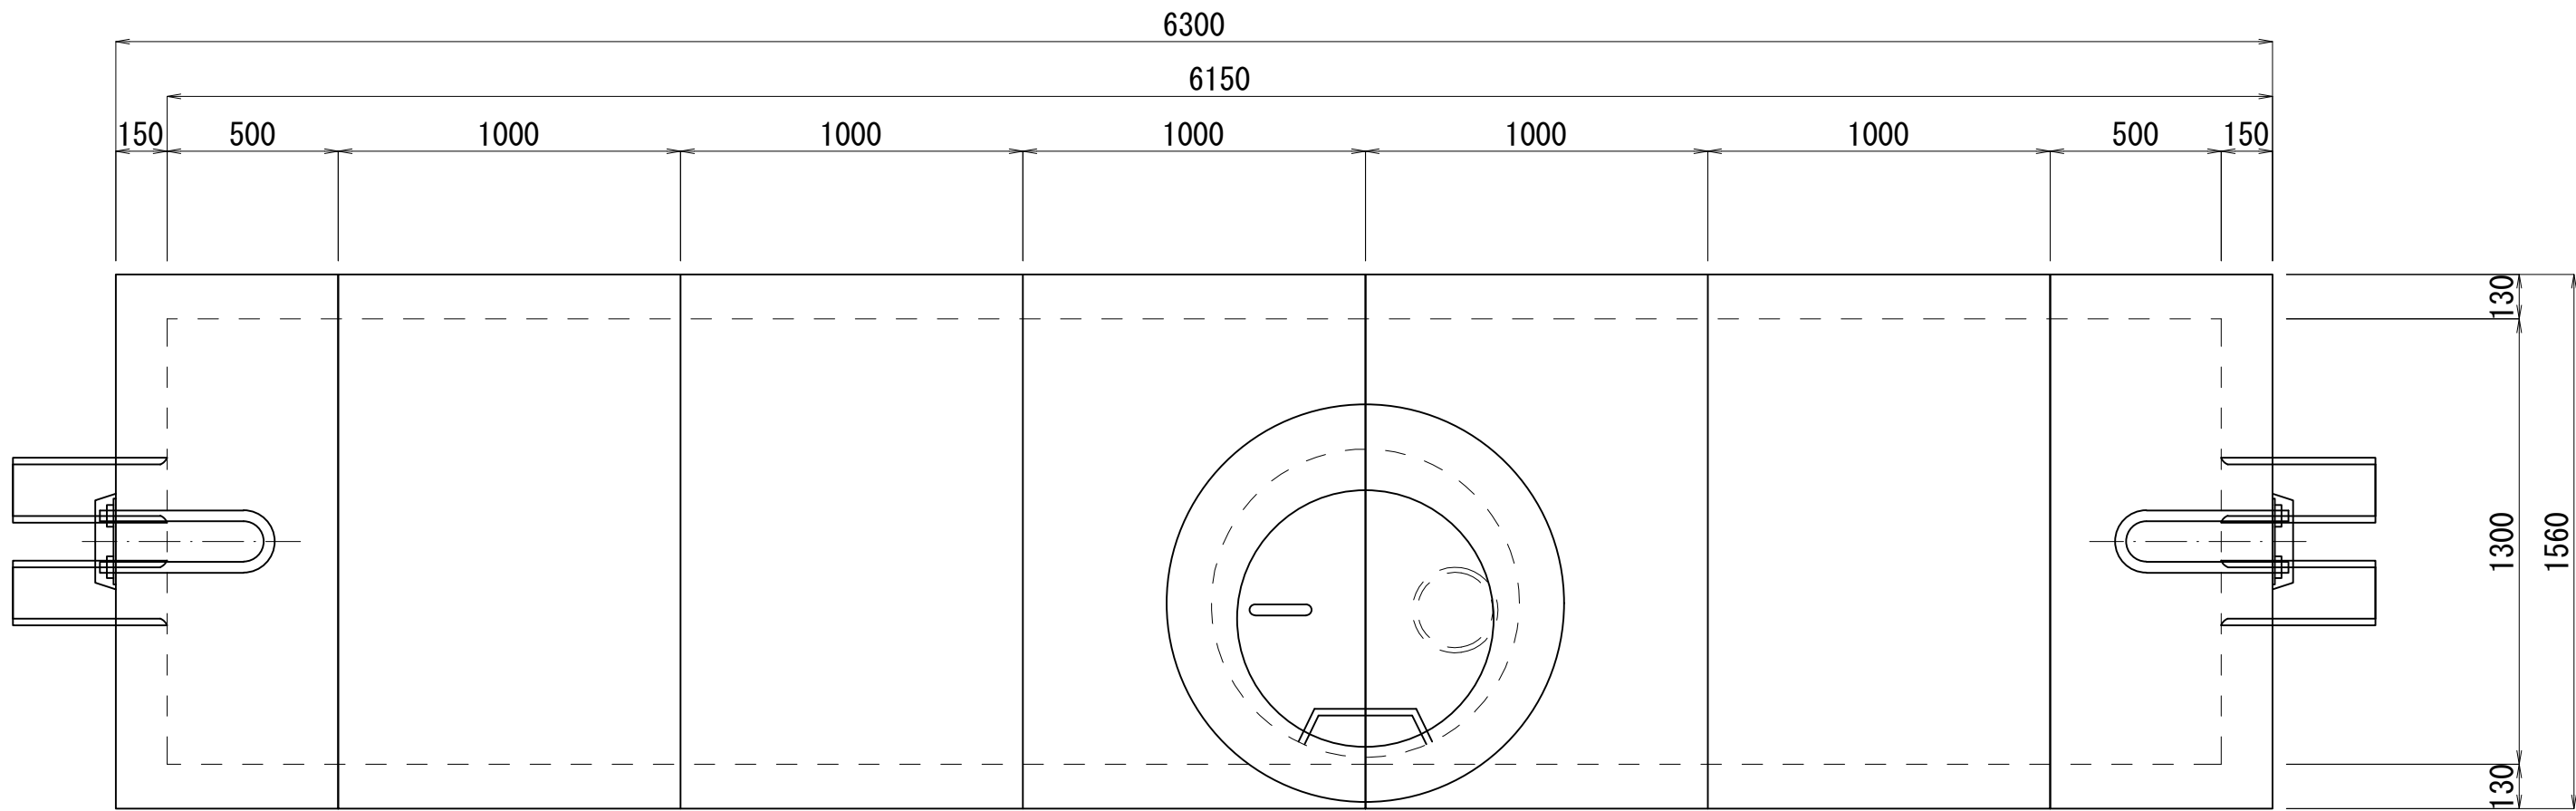


側面図

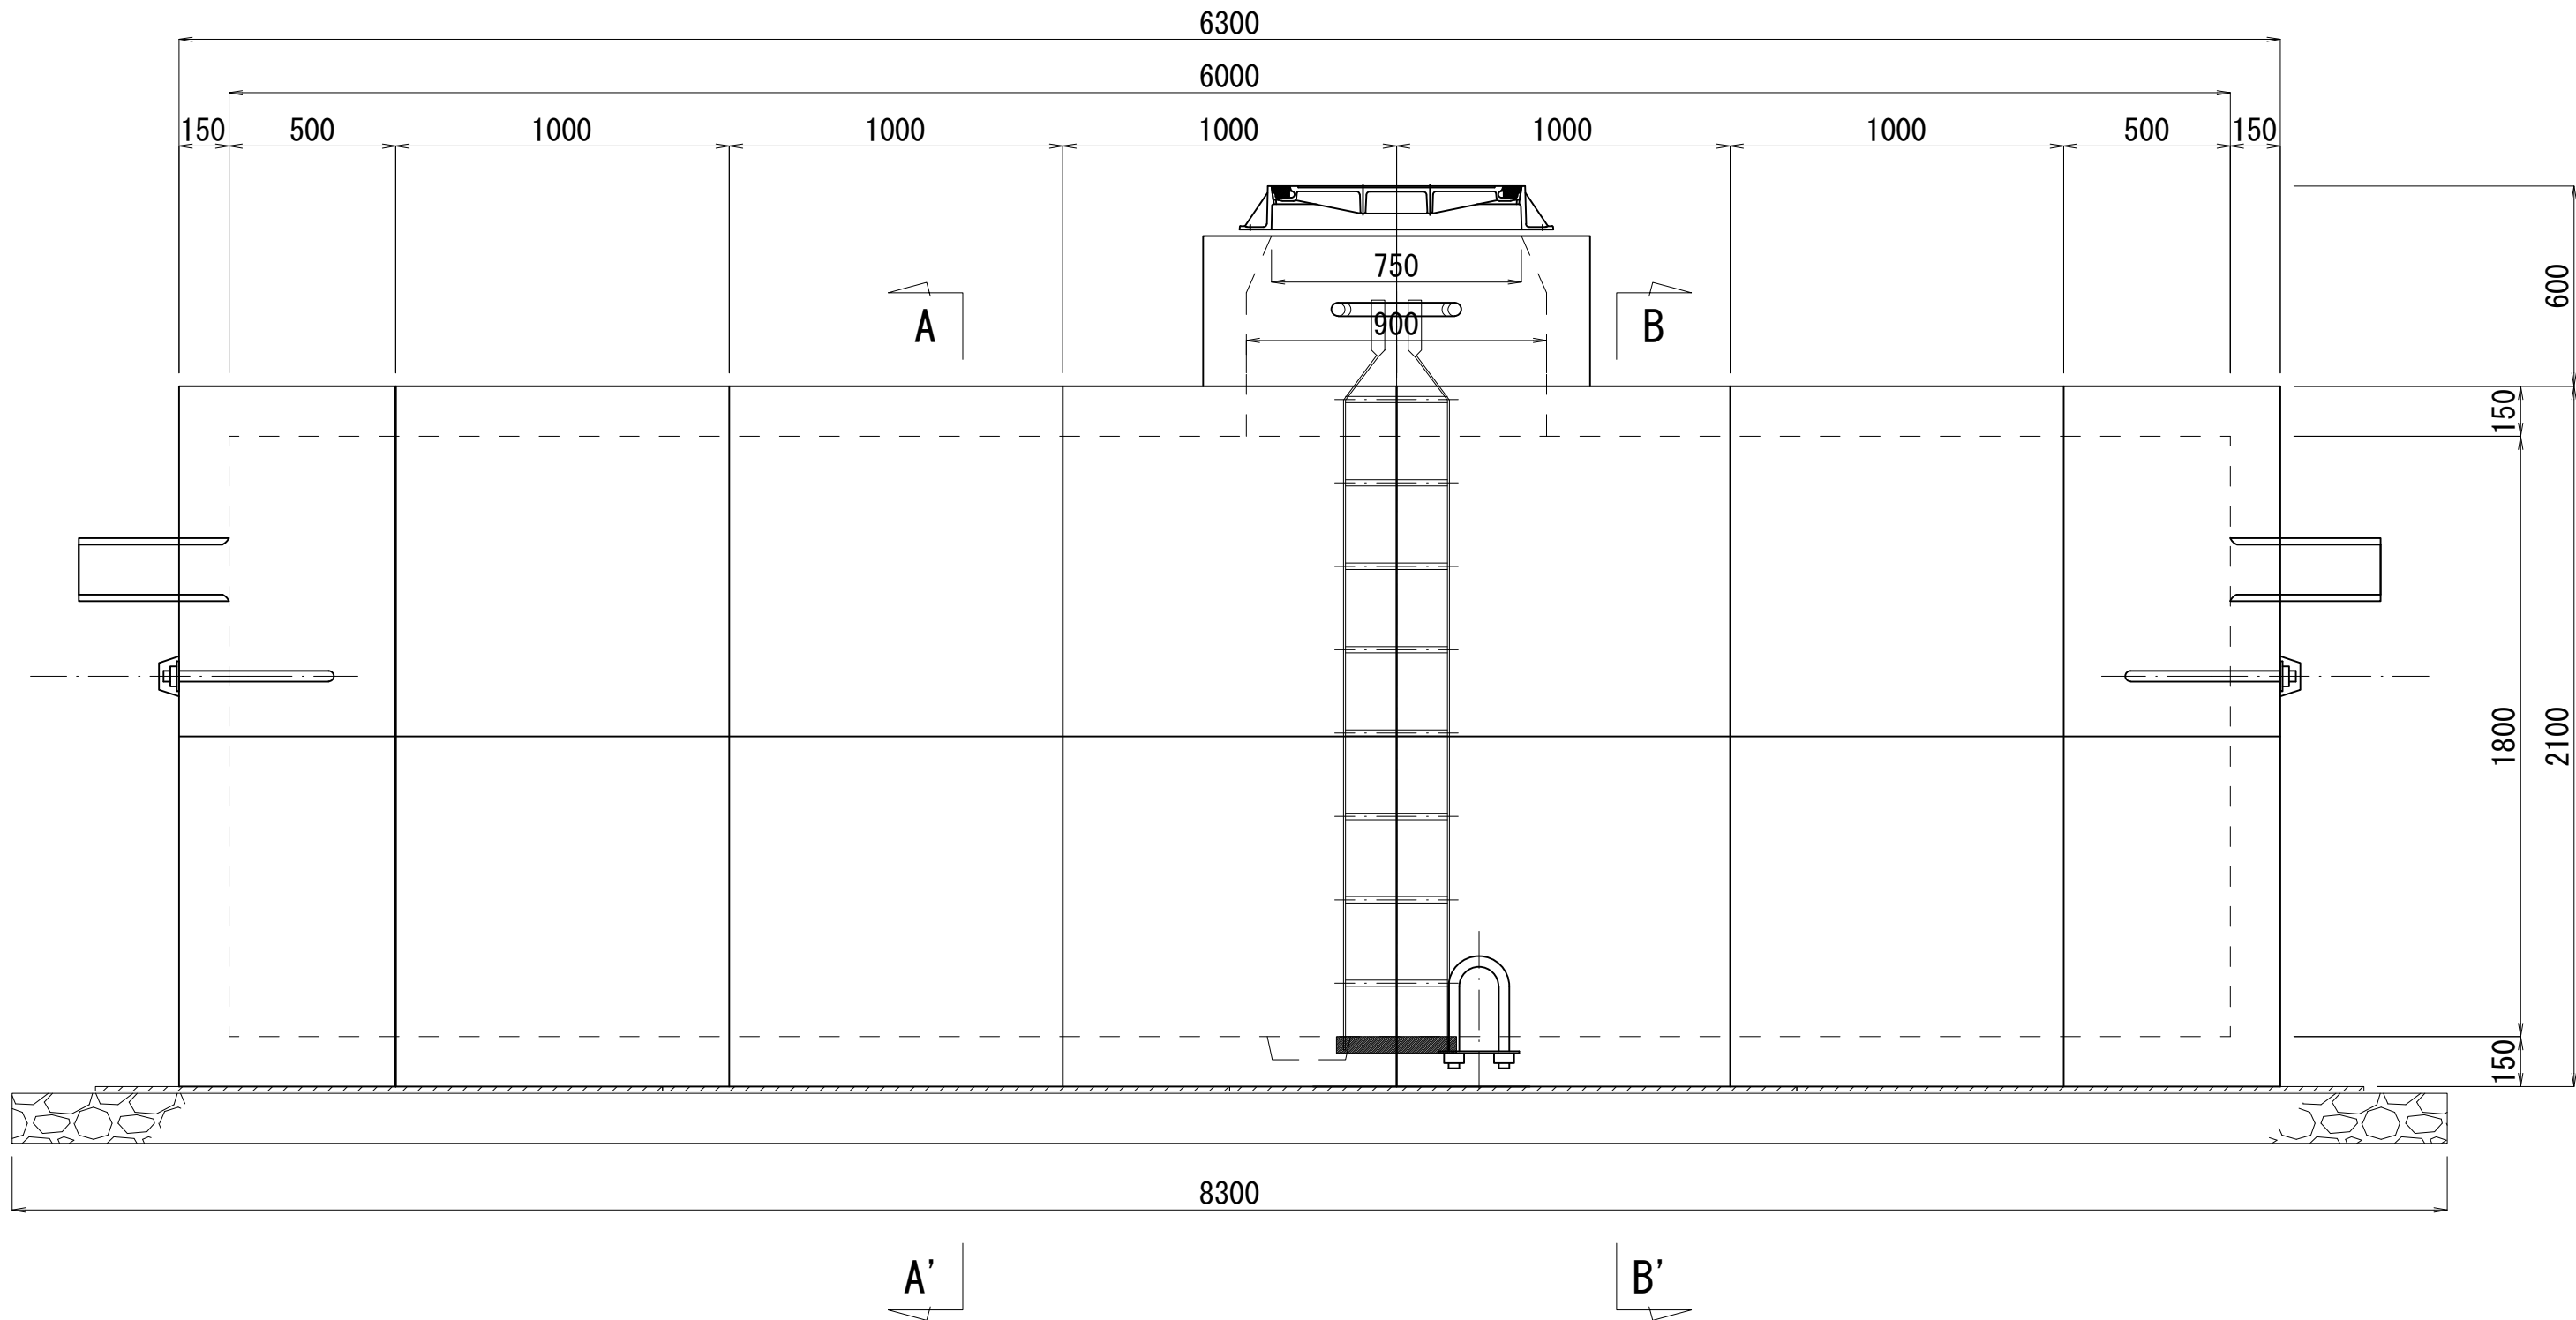

B-B' 断面図

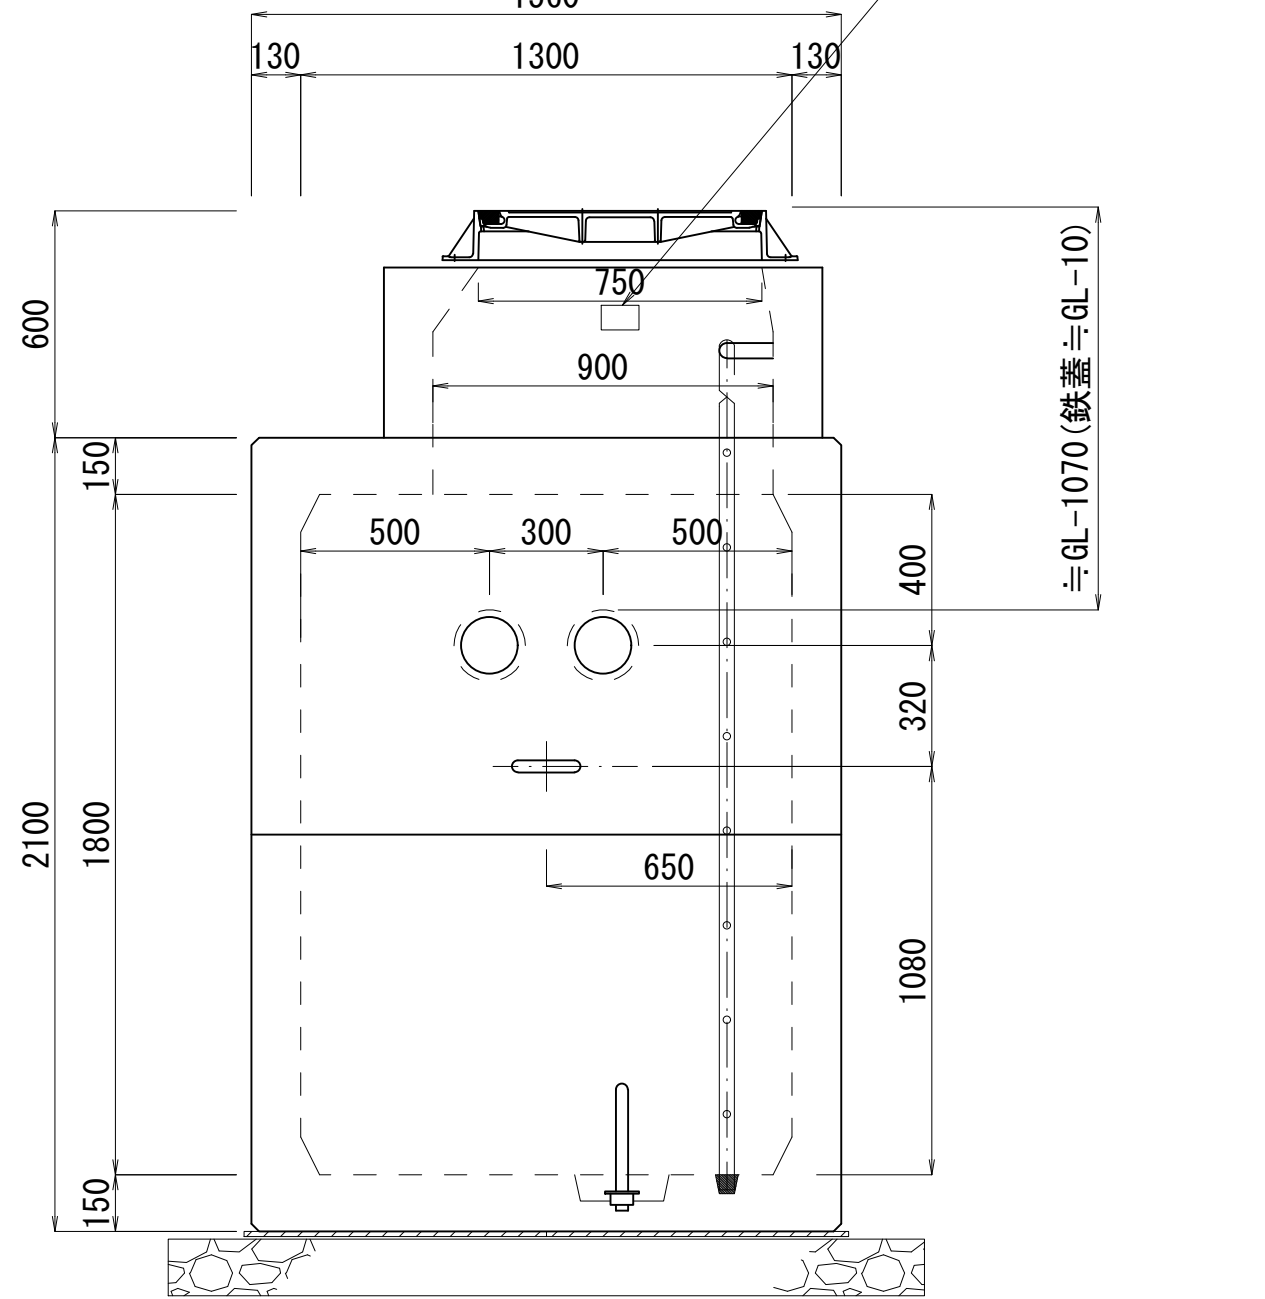

A-A' 断面図

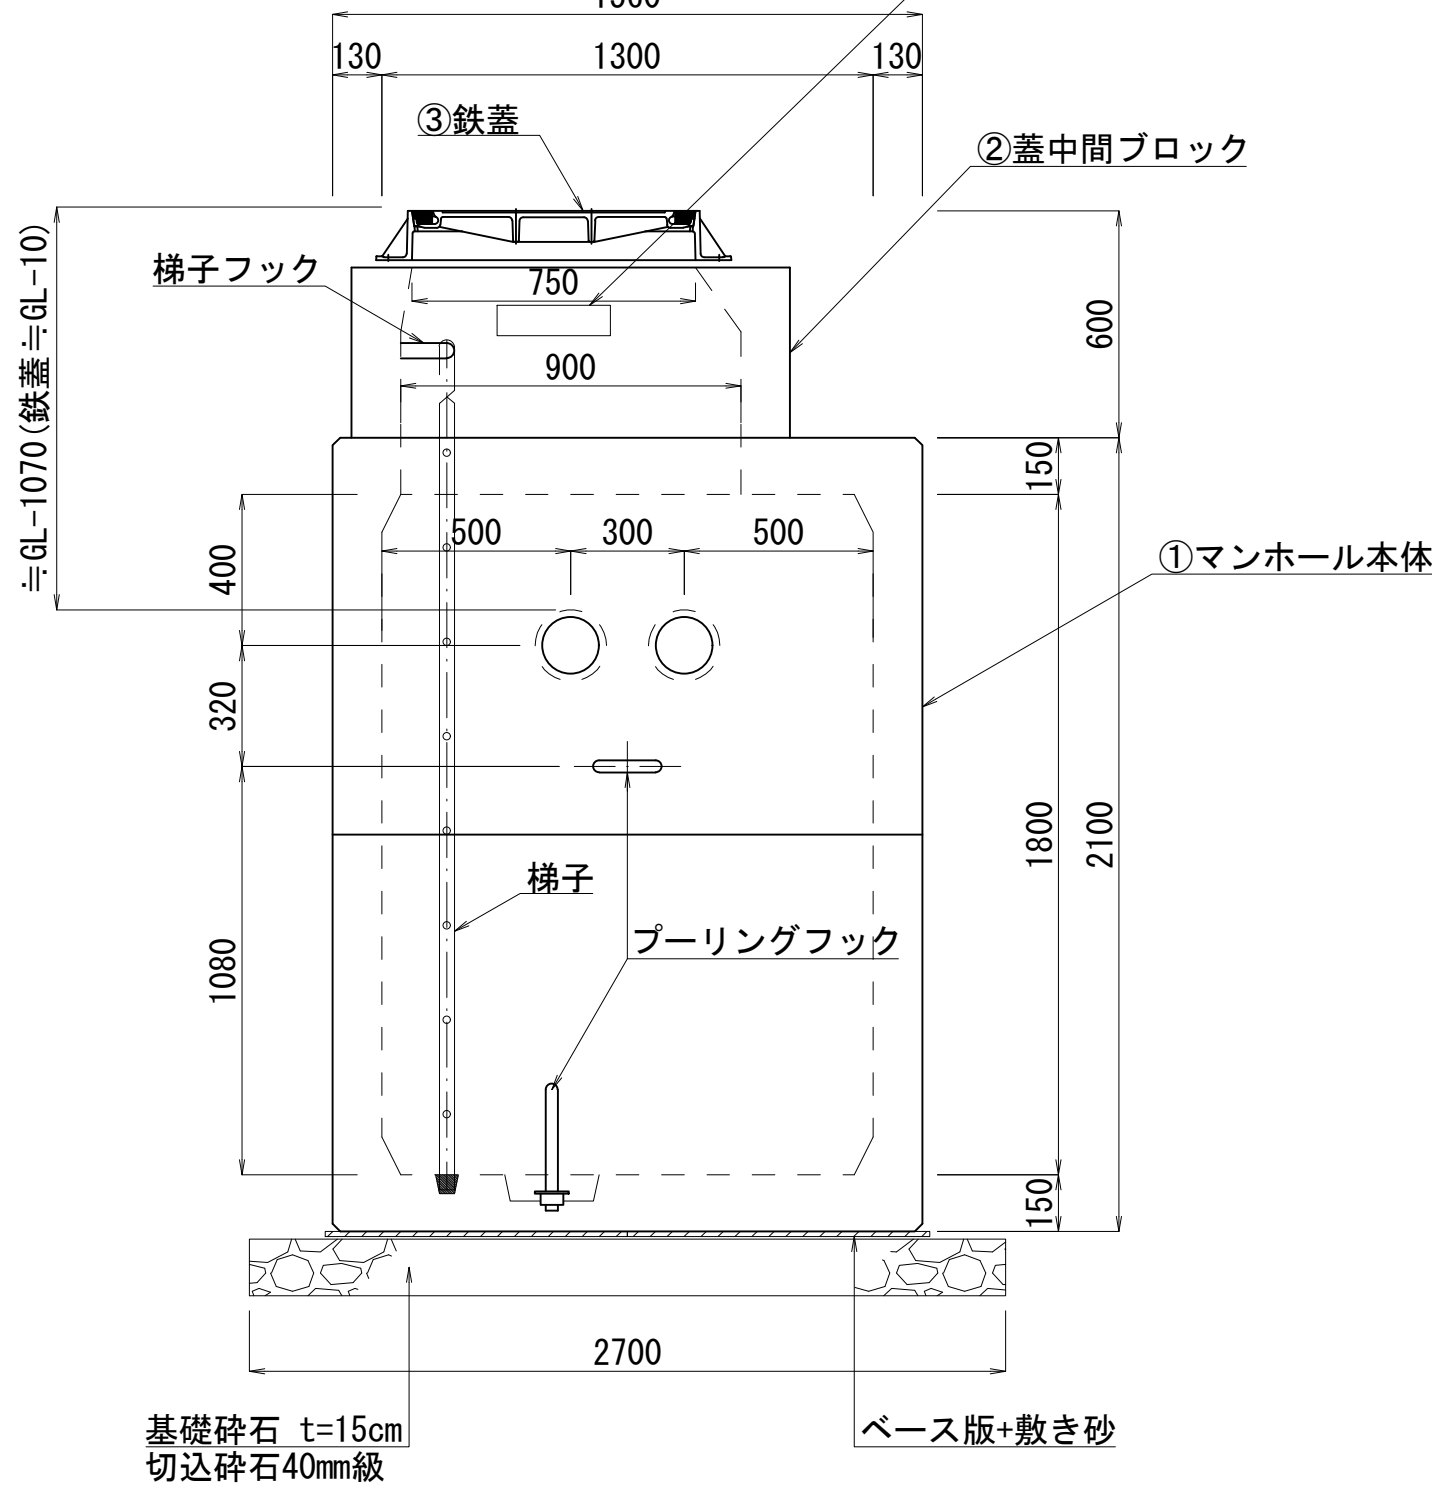


※ ④ケーブル線名札は、ケーブルに取付。


鉄 蓋

S=1:15

平面図

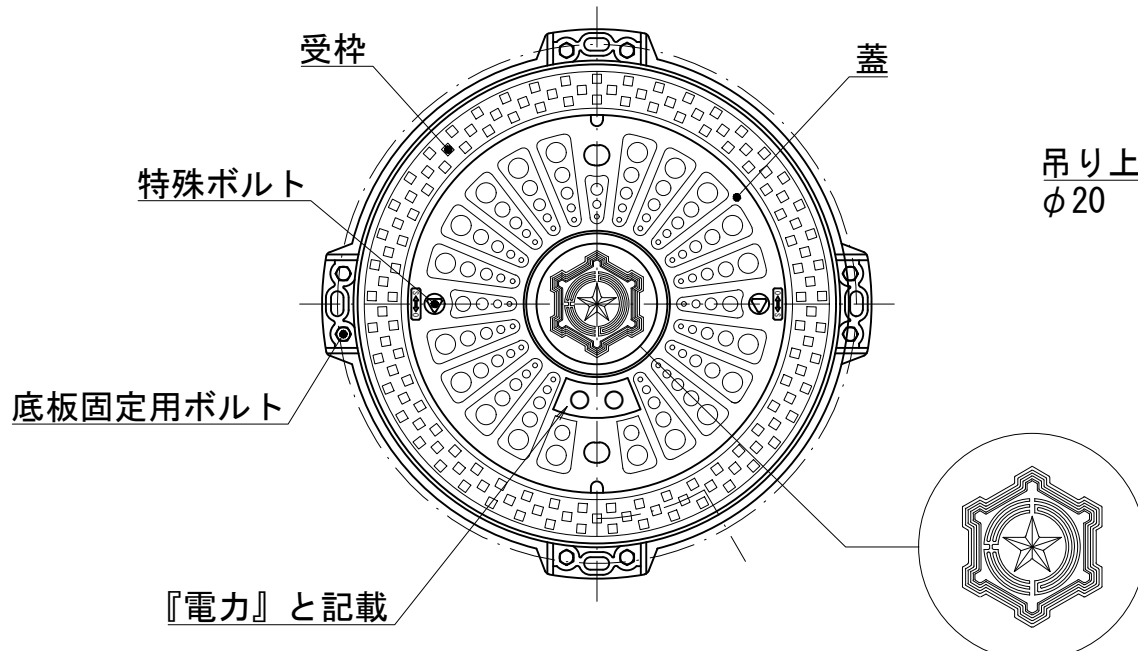

A-A断面図

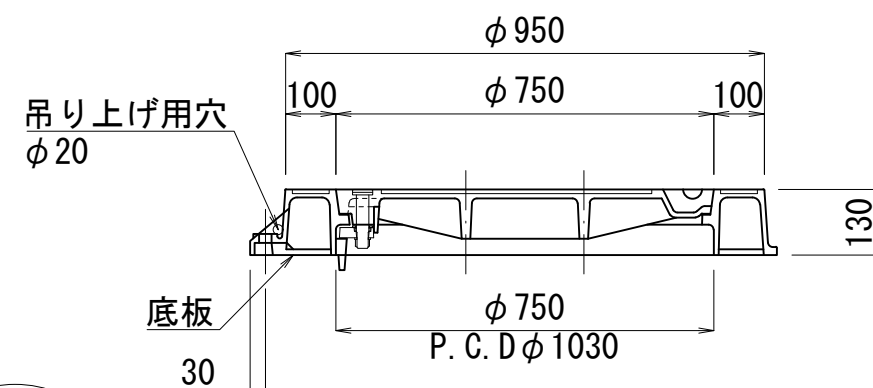

材料表：1基当たり

製作数：2基（No1、No15）


項 目	仕様・規格	単位	数量	備 考
① マンホール本体	6000×1300×1800 レジンコンクリート製	基	1	14分割、参考重量16,970kg
ベース版	1700×800×t14	枚	8	
梯子	アルミ製、H1800用	本	1	
梯子フック		個	1	
プーリングフック		個	3	
接地材料	IV線、接地銅棒等	式	1	
② 蓋中間ブロック	φ900×450	個	1	参考重量520kg
③ 鉄蓋	T-25、φ750	組	1	参考重量184kg
④ ケーブル線名札	40×125×t2	枚	2	白色アクリル板（ケーブルに取付）
⑤ マンホール番号札	65×100×t0.5	枚	1	アルミニウム板
⑥ 酸欠注意喚起表示板	80×300×t0.5	枚	1	アルミニウム板

業 務 名	駒岡清掃工場 自営線保守点検業務		
図面名称	マンホール構造図(1)		
札幌市環境局環境事業部	縮尺	1:20 (1:40) ()はA3縮尺	
	図番	6/28	


マンホール構造図(2)

S=1:20


平面図

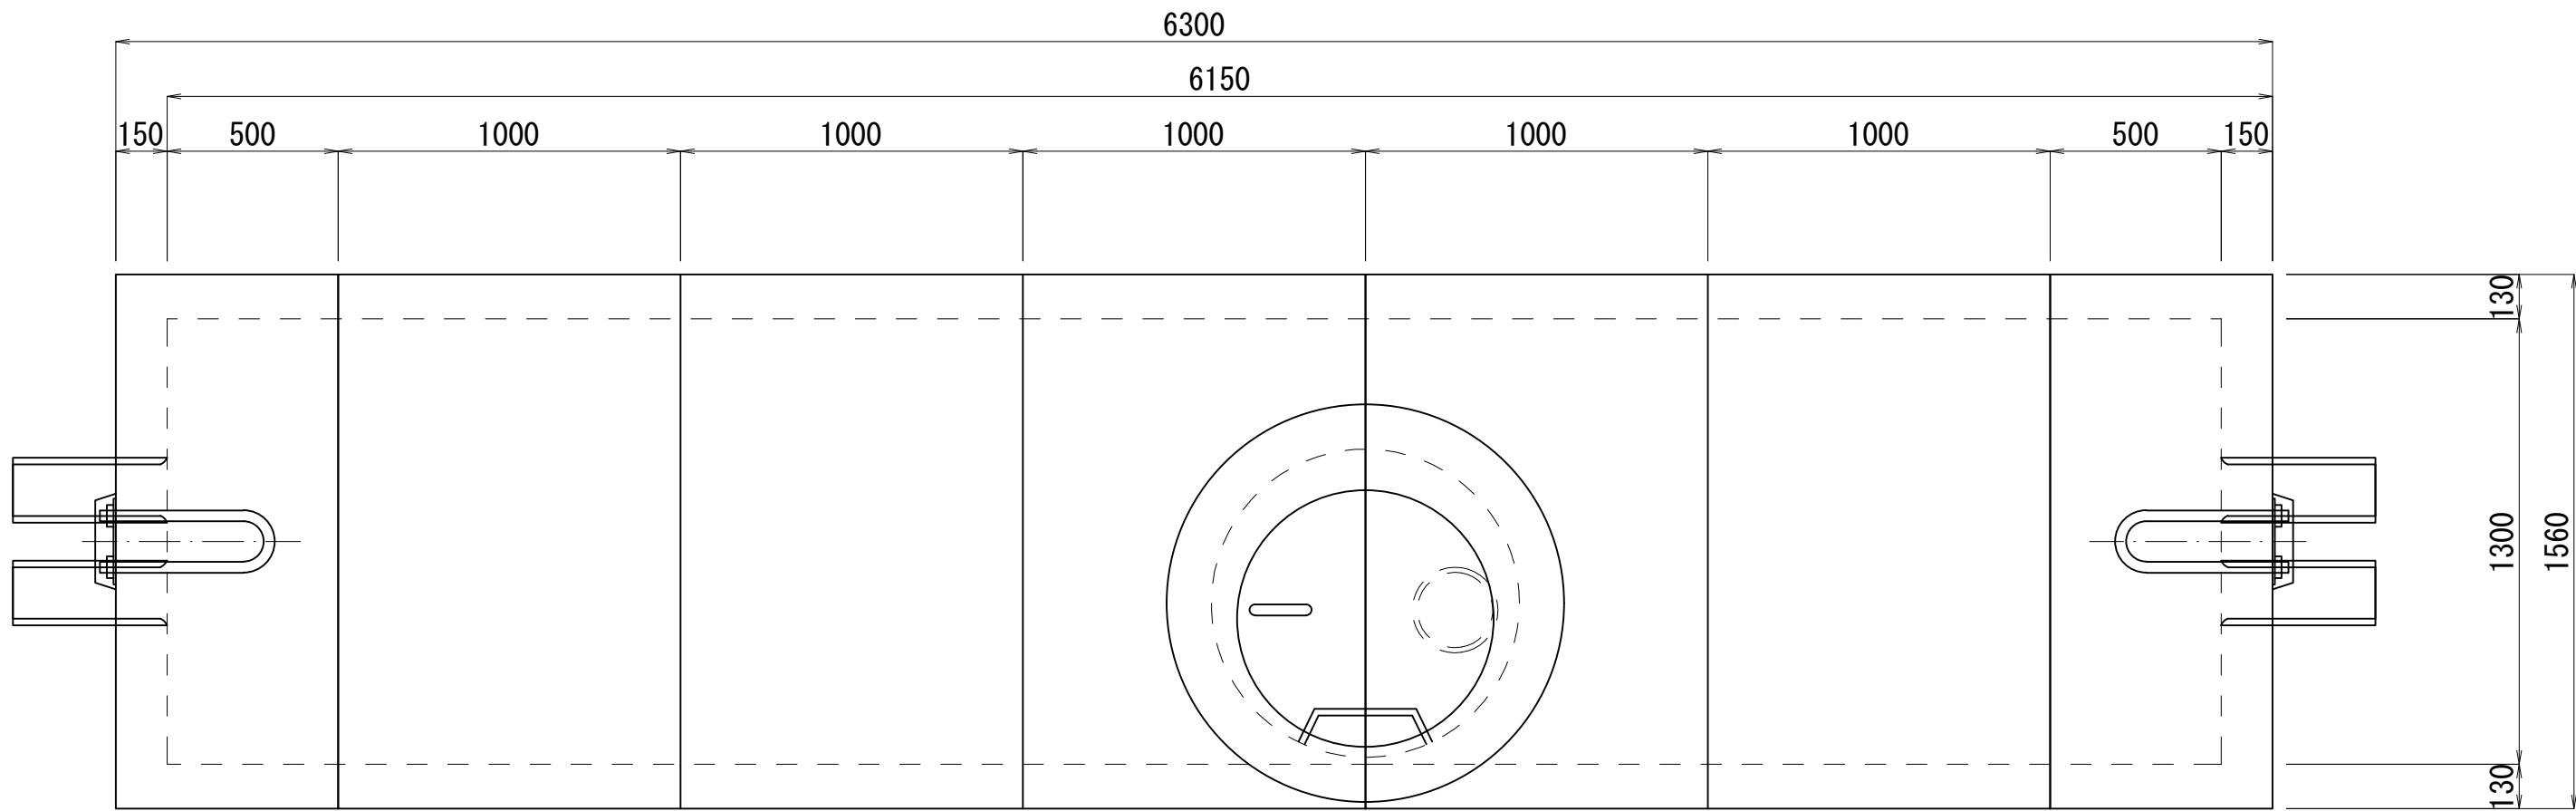


側面図

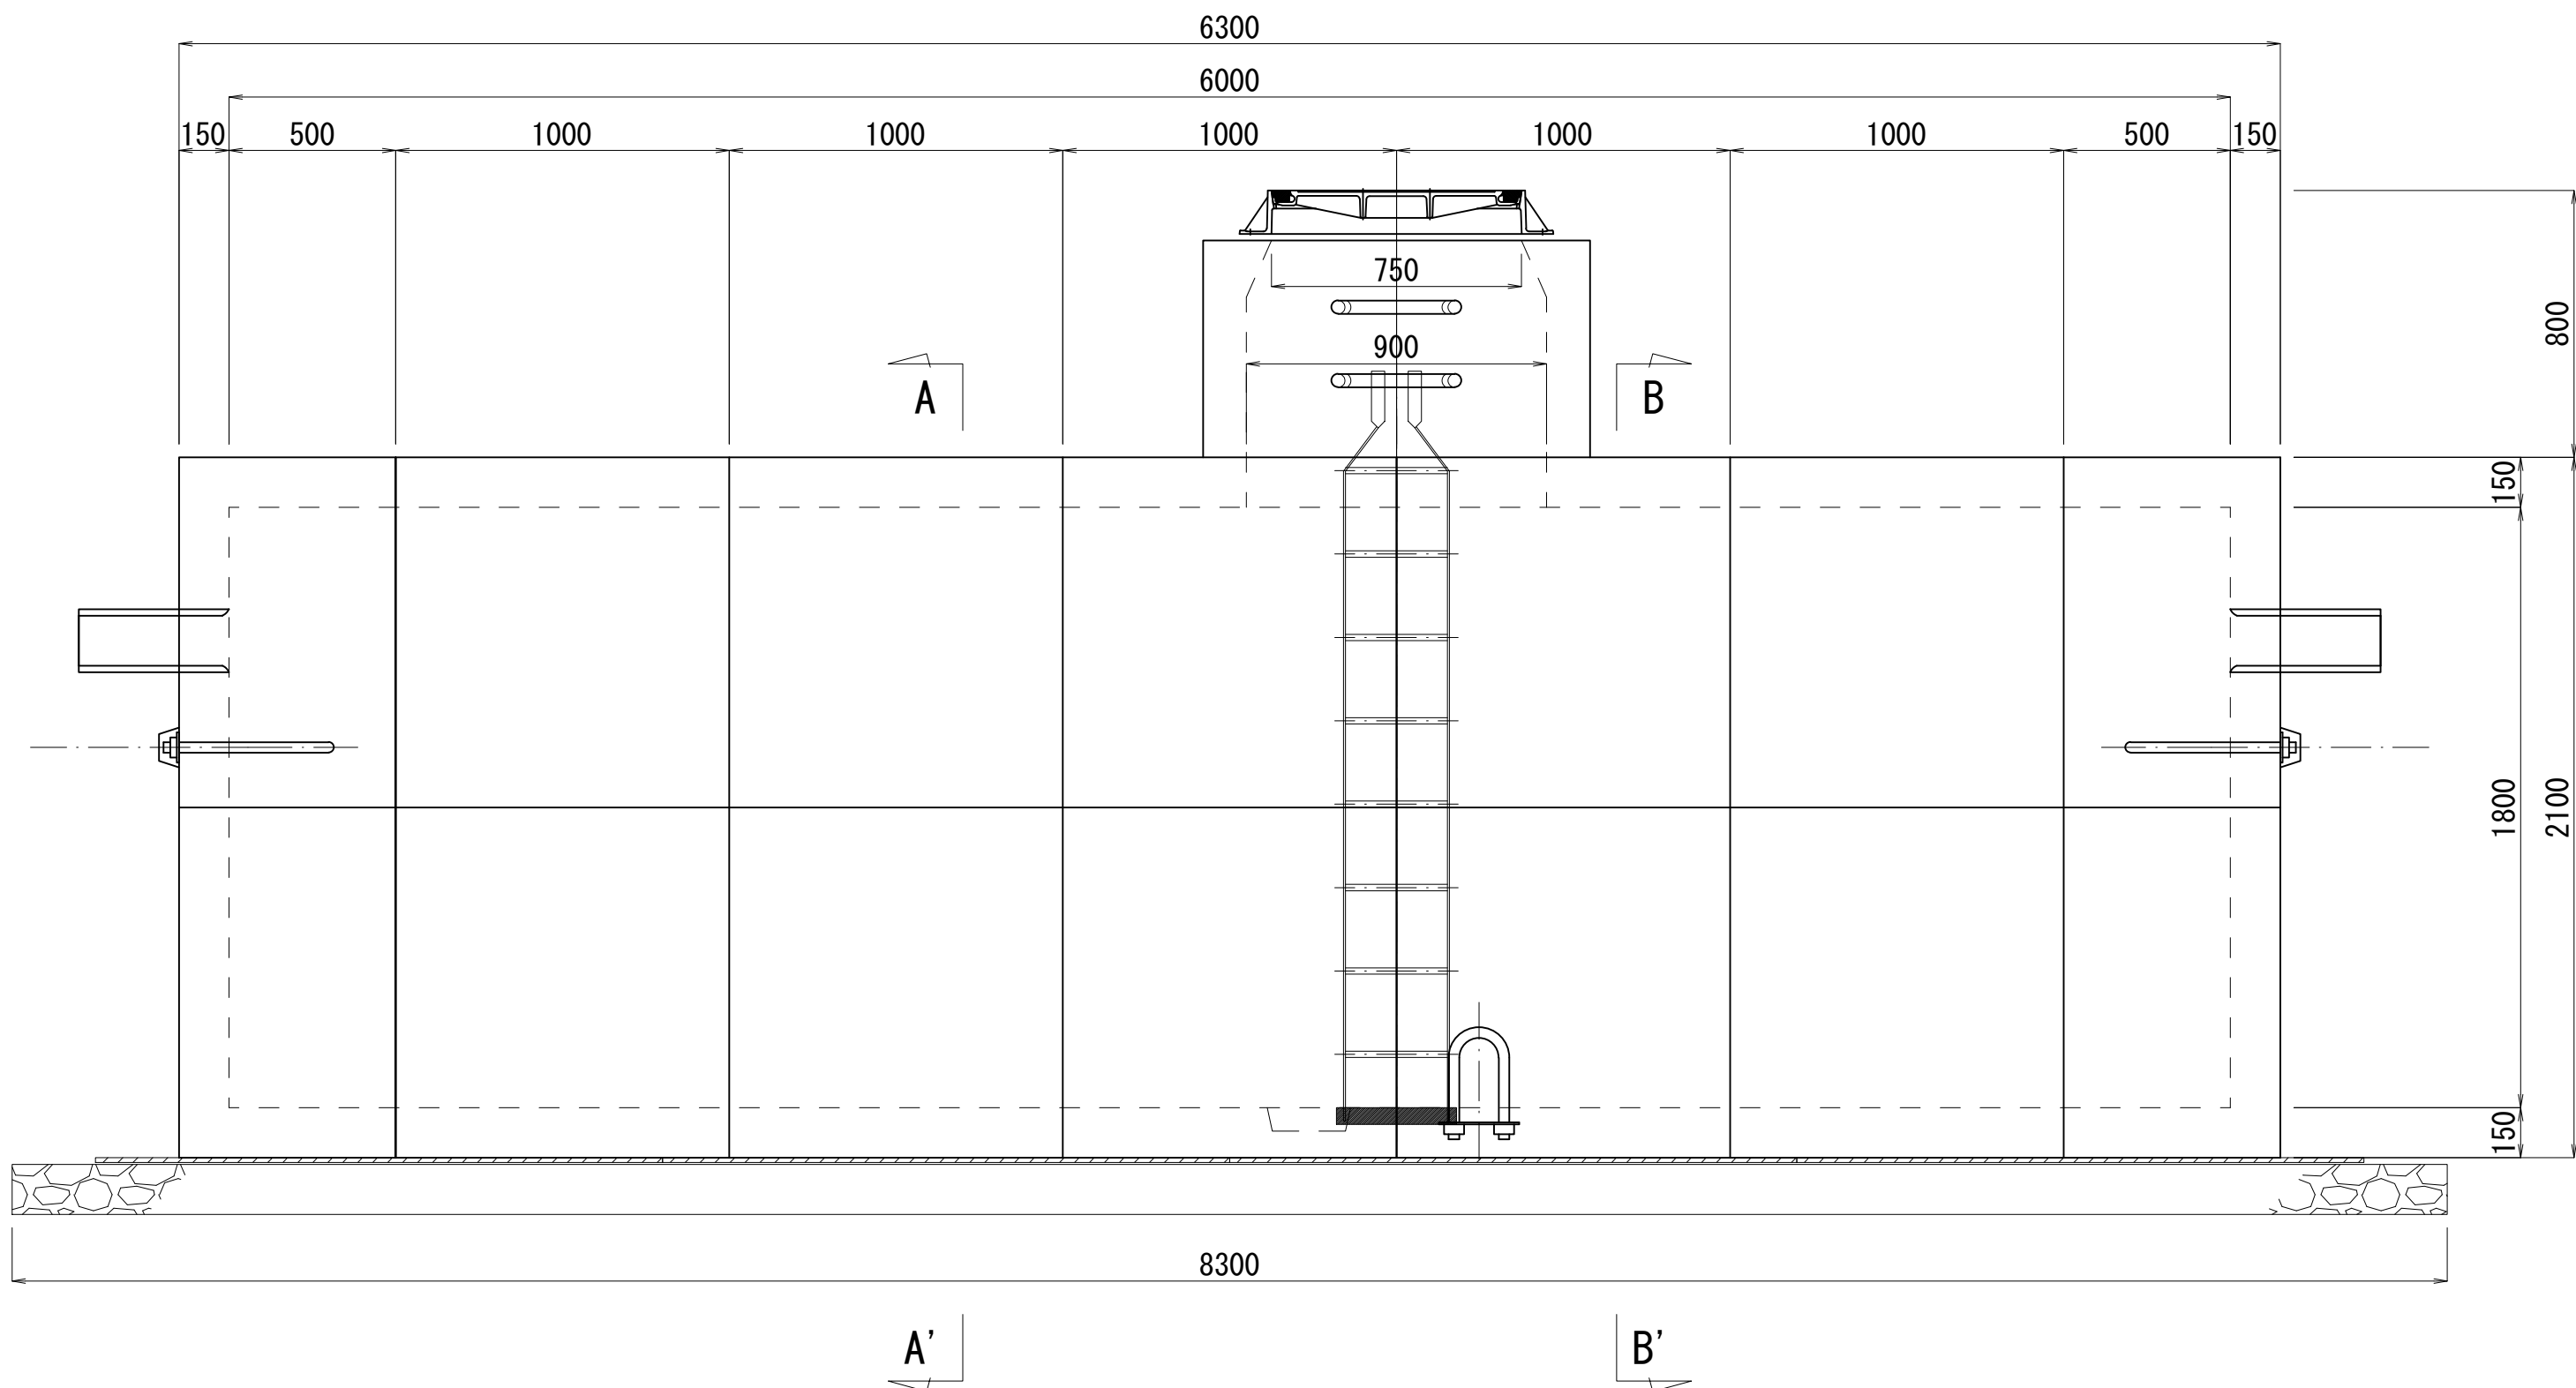

B-B' 断面図

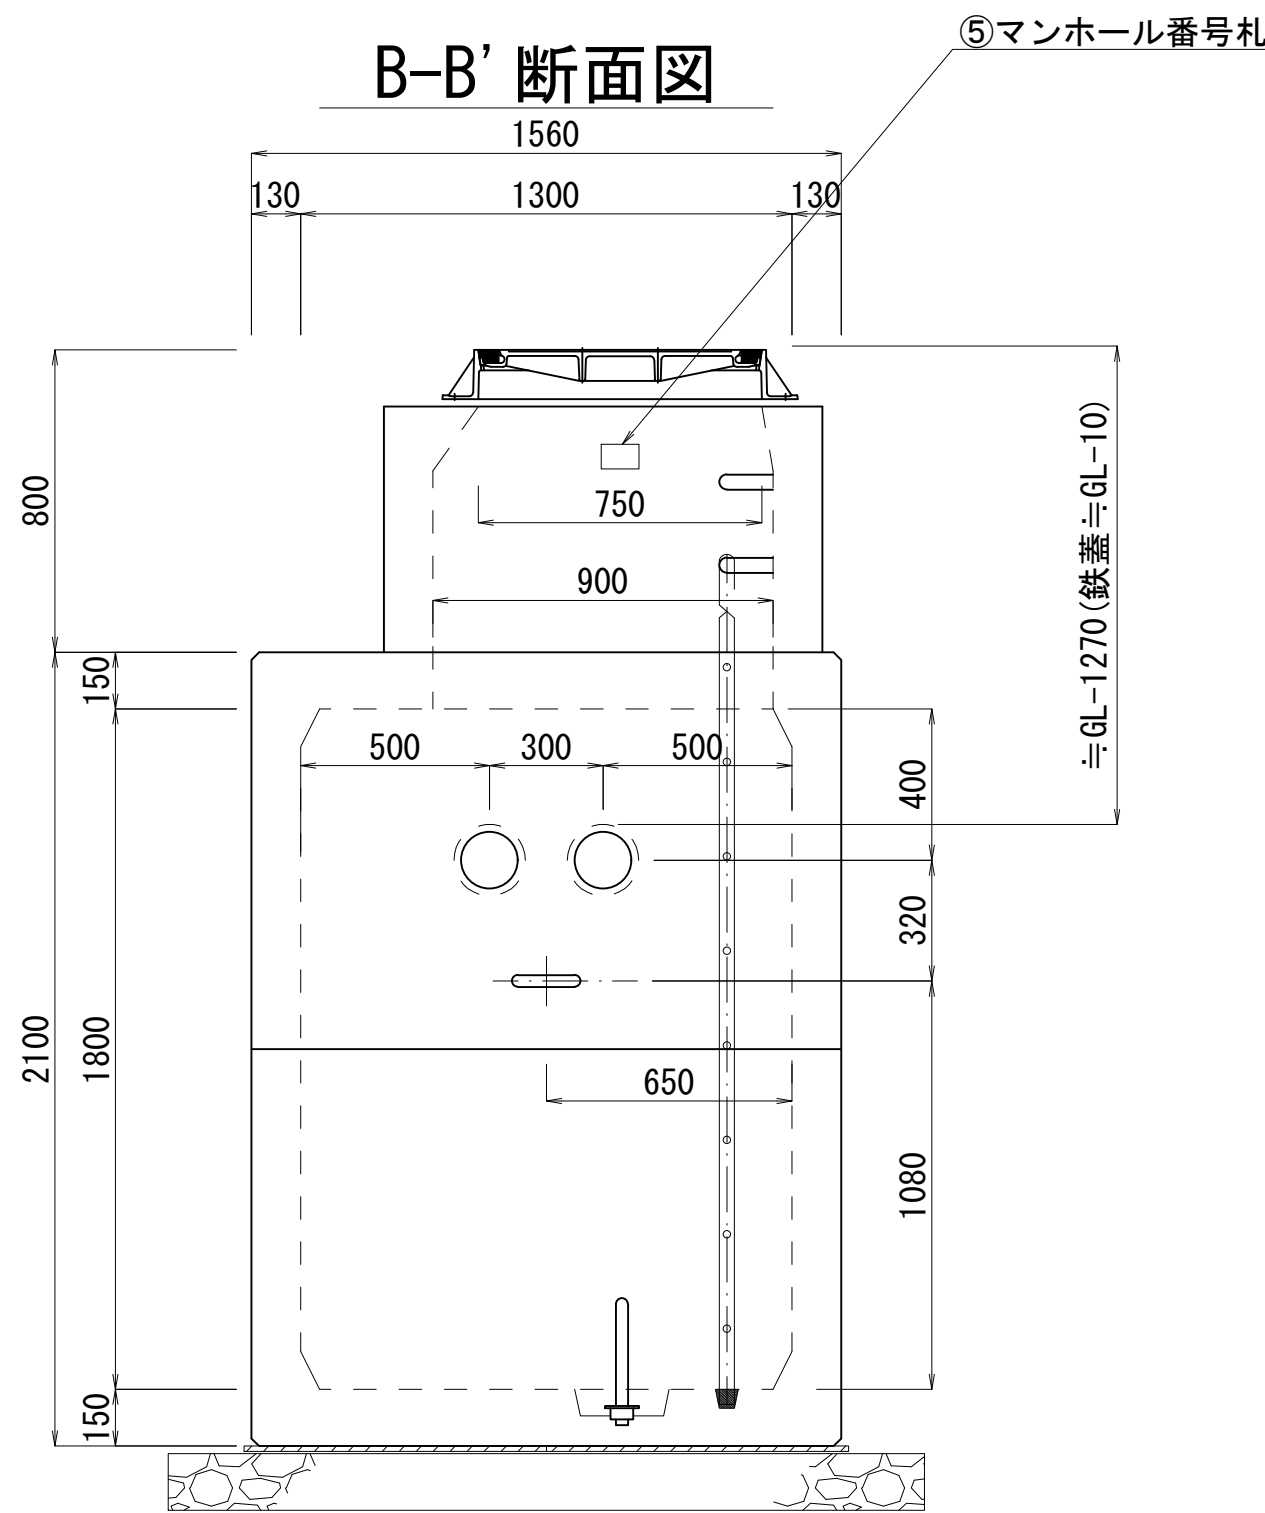

A-A' 断面図

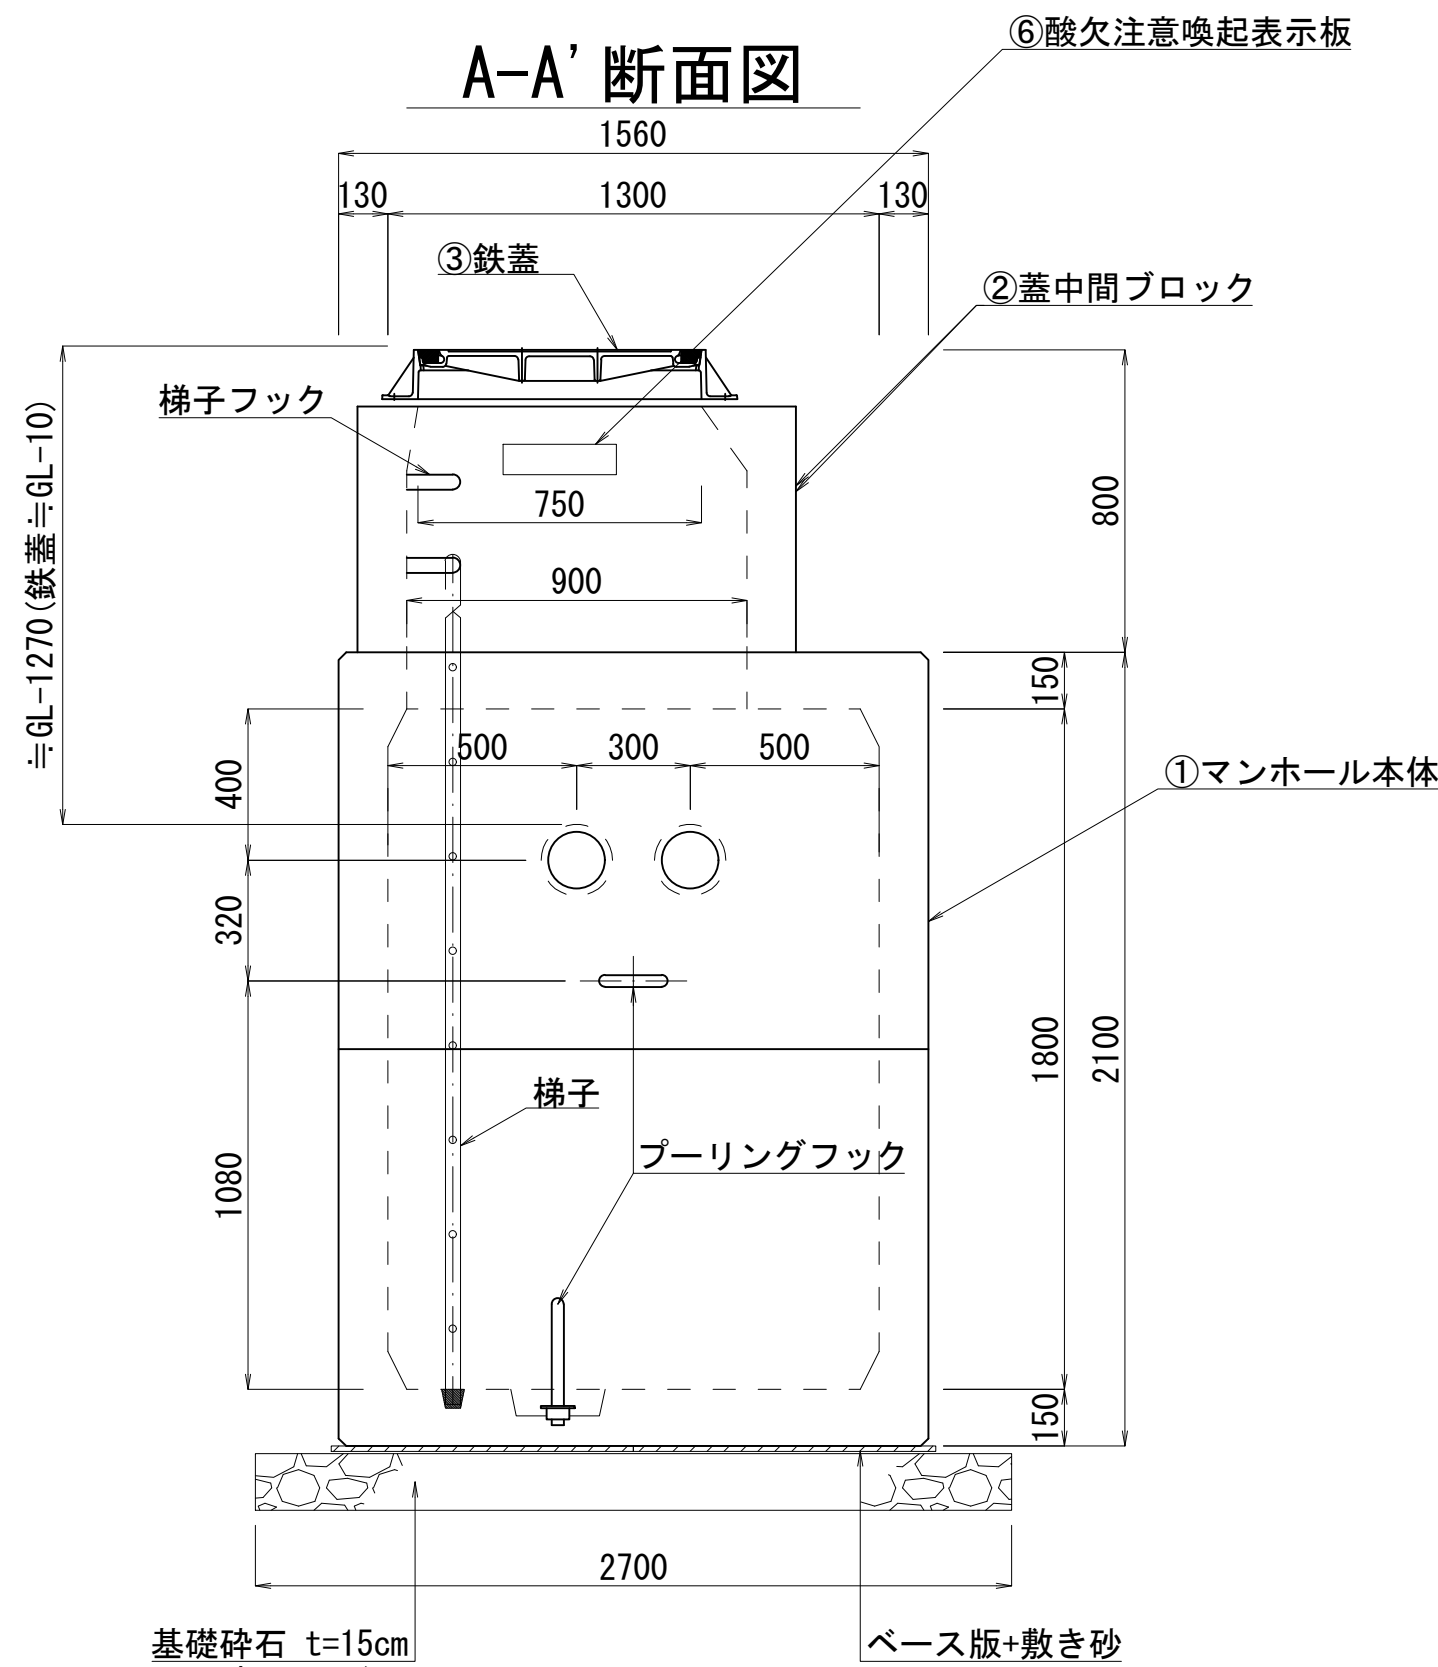


※ ④ケーブル線名札は、ケーブルに取付。


鉄 蓋

S=1:15

平面図

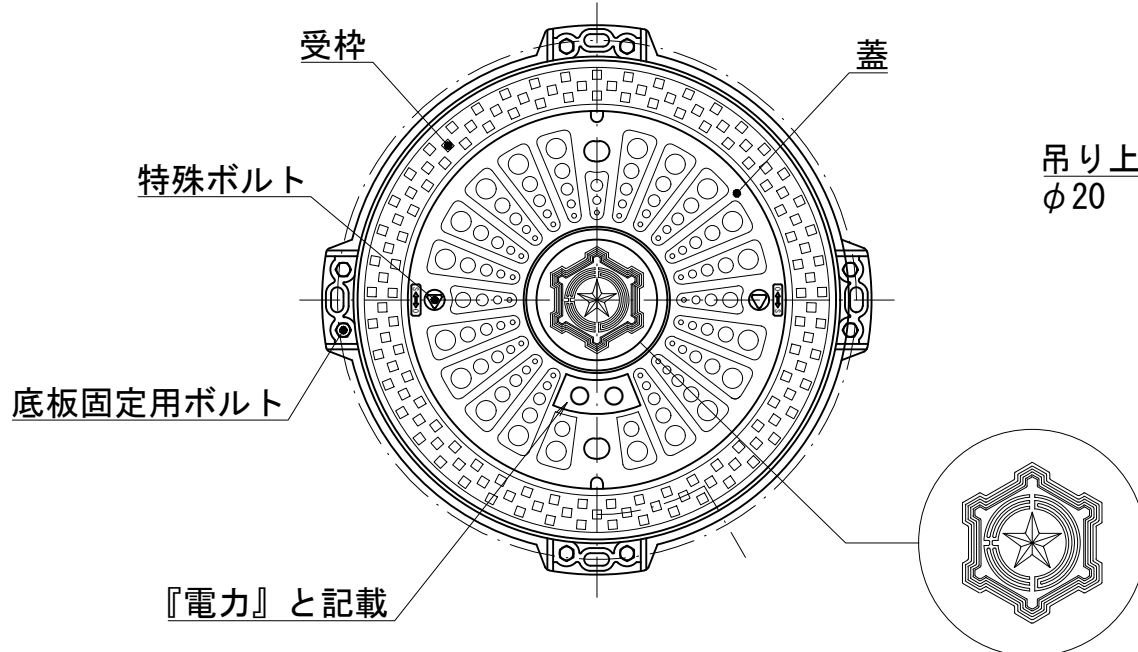

A-A断面図

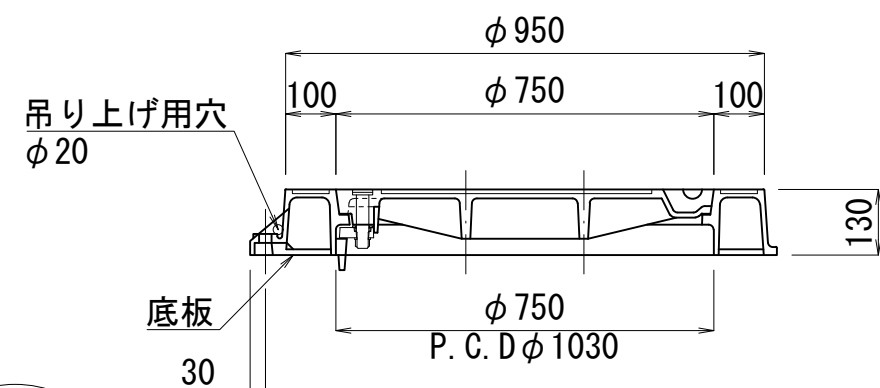

材料表：1基当たり

製作数：10基 (No2～7、No10～13)


項 目	仕様・規格	単位	数量	備 考
① マンホール本体	6000×1300×1800 レジンコンクリート製	基	1	14分割、参考重量16,970kg
ベース版	1700×800×t14	枚	8	
梯子	アルミ製、H1800用	本	1	
梯子フック		個	2	
プーリングフック		個	3	
接地材料	IV線、接地銅棒等	式	1	
② 蓋中間ブロック	φ900×650	個	1	参考重量750kg
③ 鉄蓋	T-25、φ750	組	1	参考重量184kg
④ ケーブル線名札	40×125×t2	枚	2	白色アクリル板 (ケーブルに取付)
⑤ マンホール番号札	65×100×t0.5	枚	1	アルミニウム板
⑥ 酸欠注意喚起表示板	80×300×t0.5	枚	1	アルミニウム板

業 務 名	駒岡清掃工場 自営線保守点検業務		
図面名称	マンホール構造図(2)		
札幌市環境局環境事業部	縮尺	1:20 (1:40) ()はA3縮尺	
	図番	7/28	


マンホール構造図(3)

S=1:20


平面図

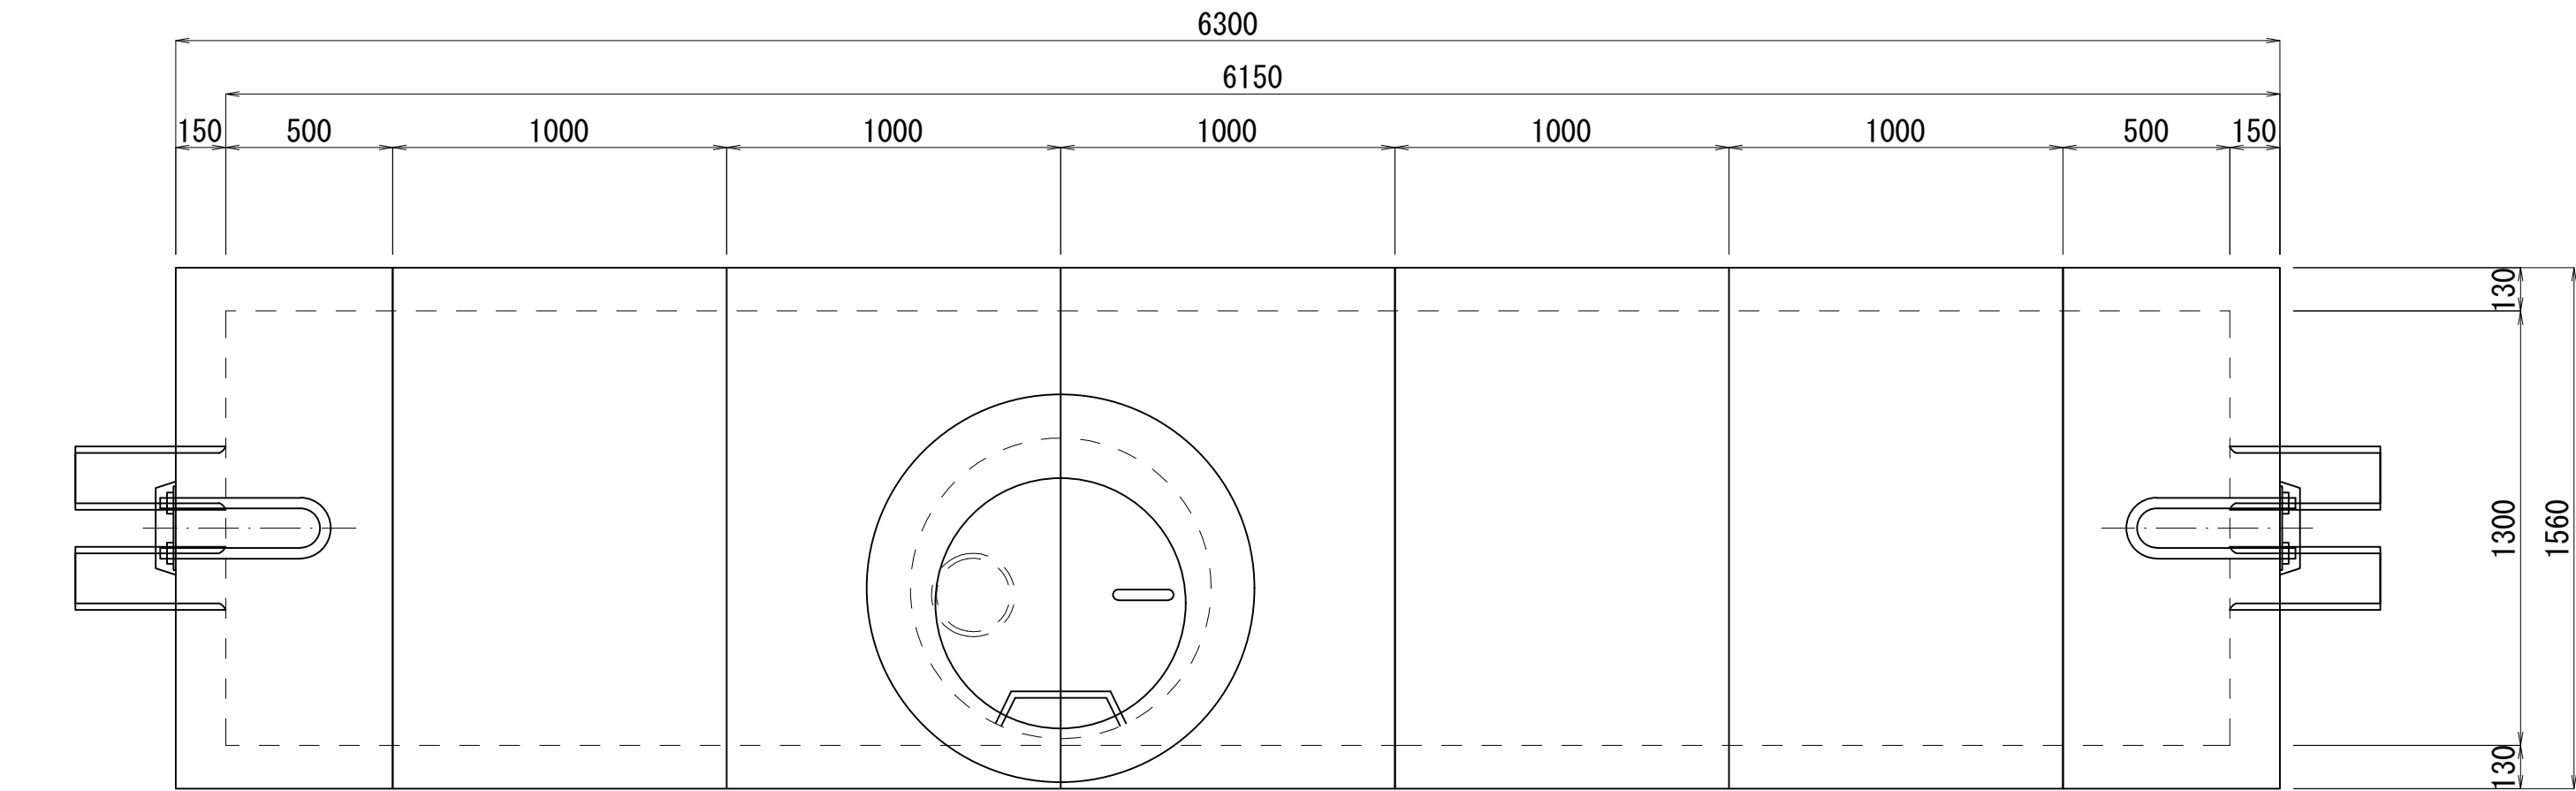


側面図

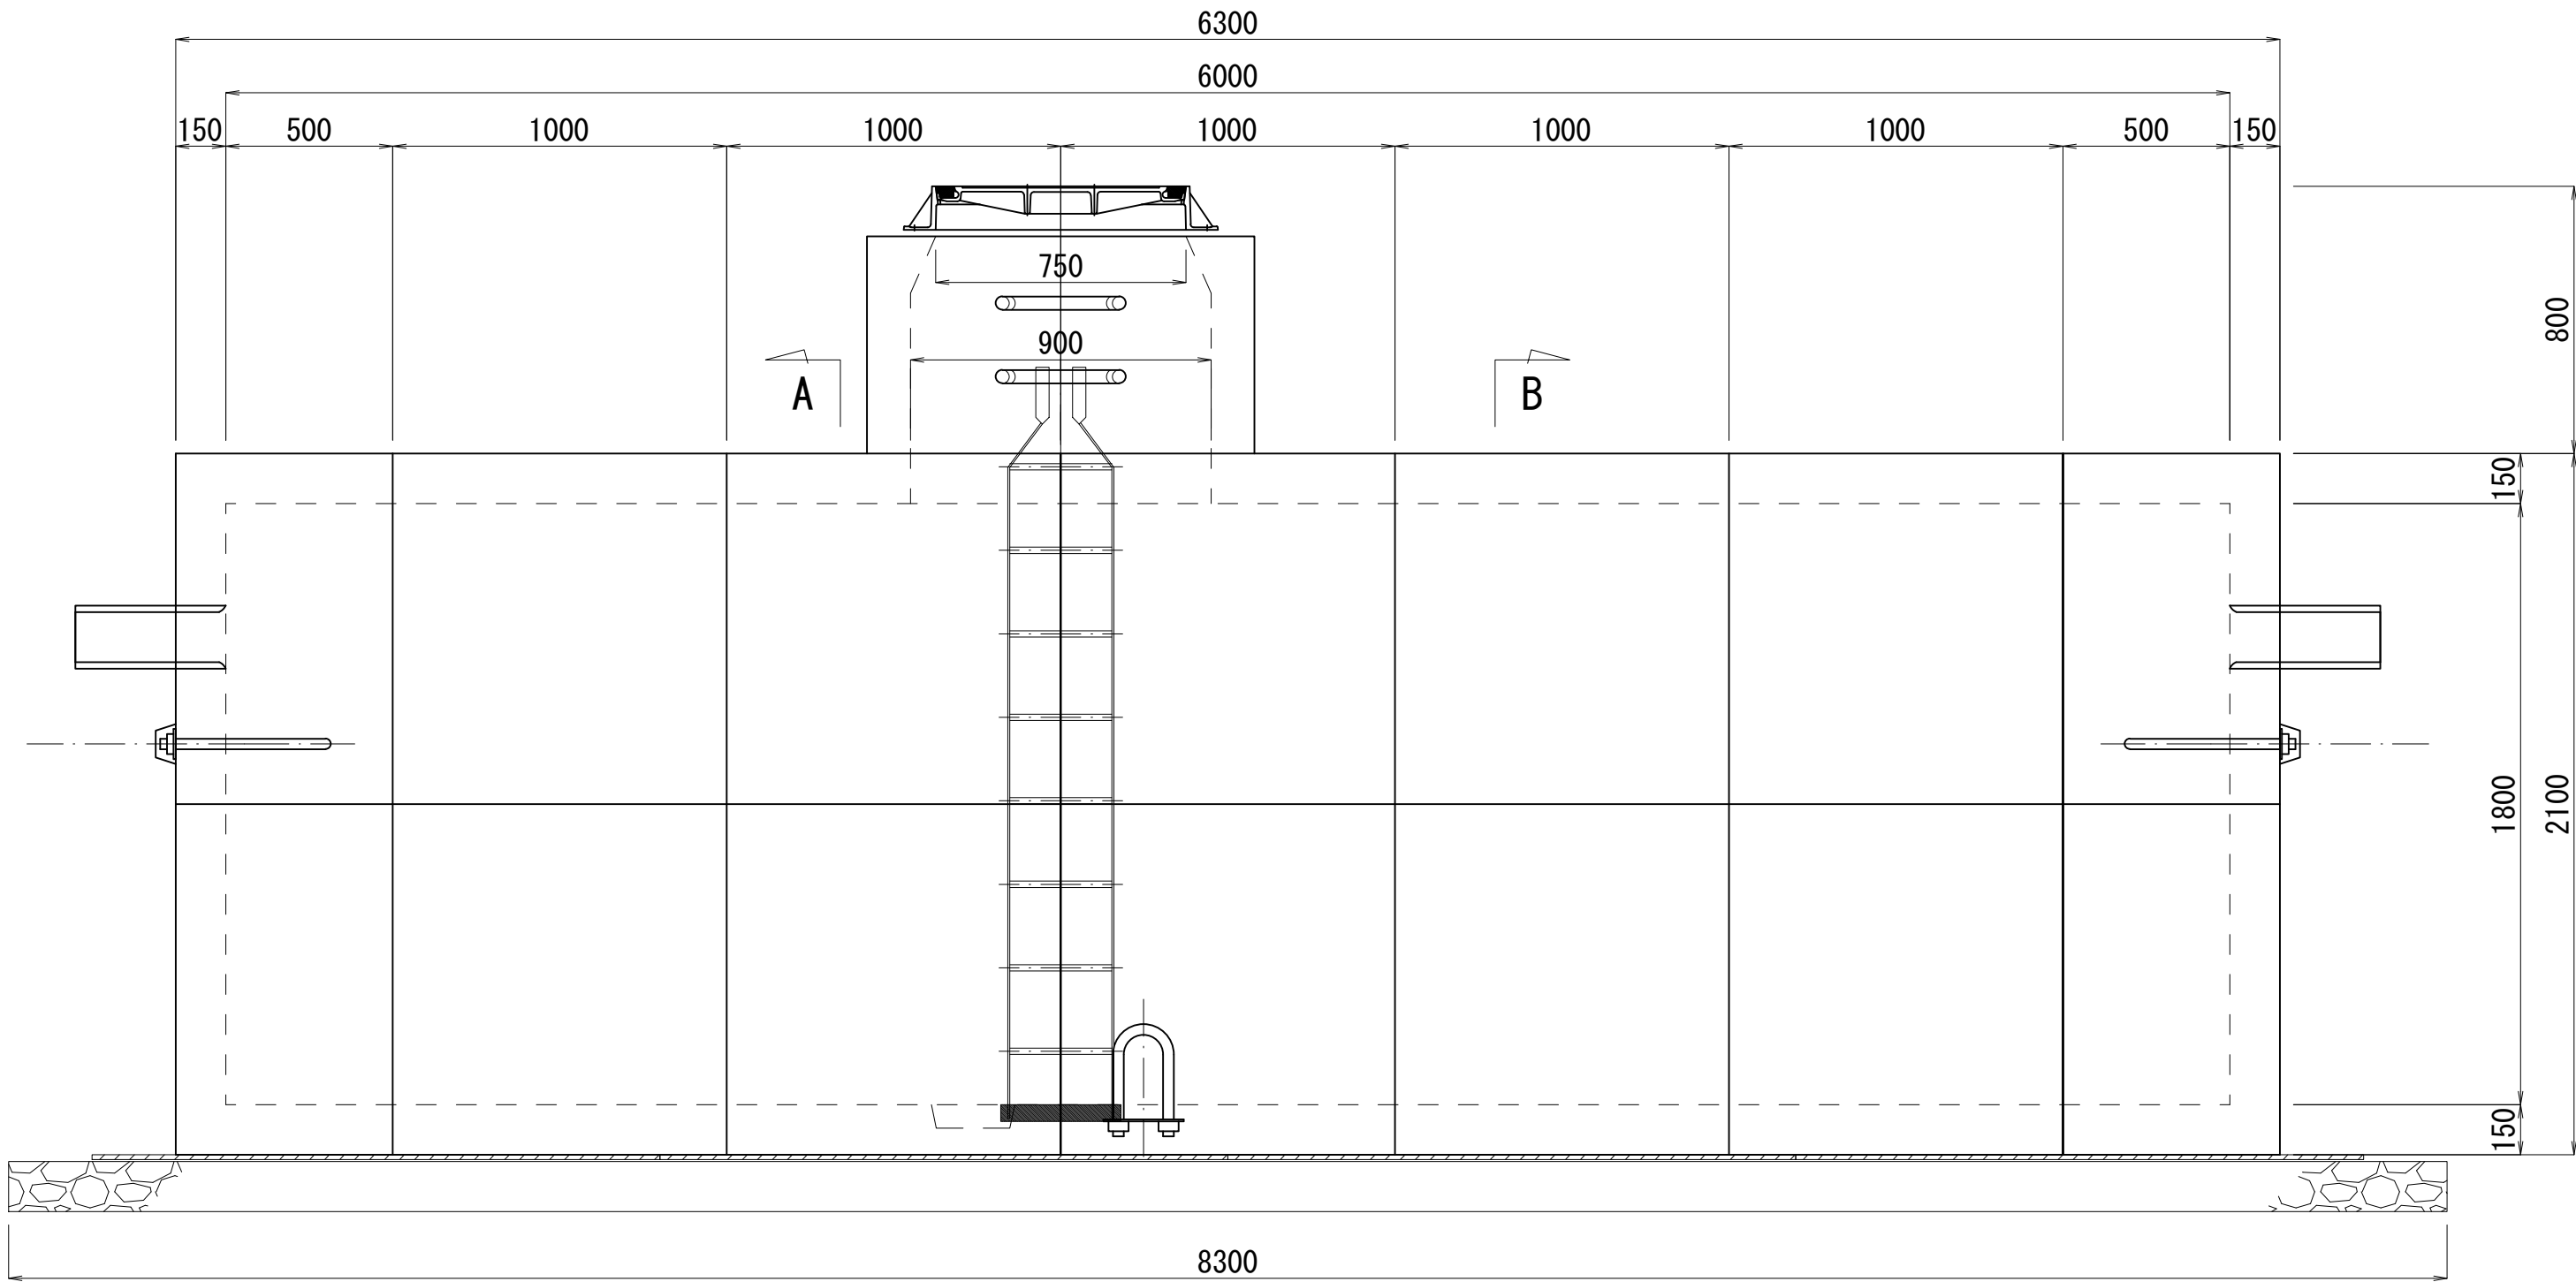

B-B' 断面図

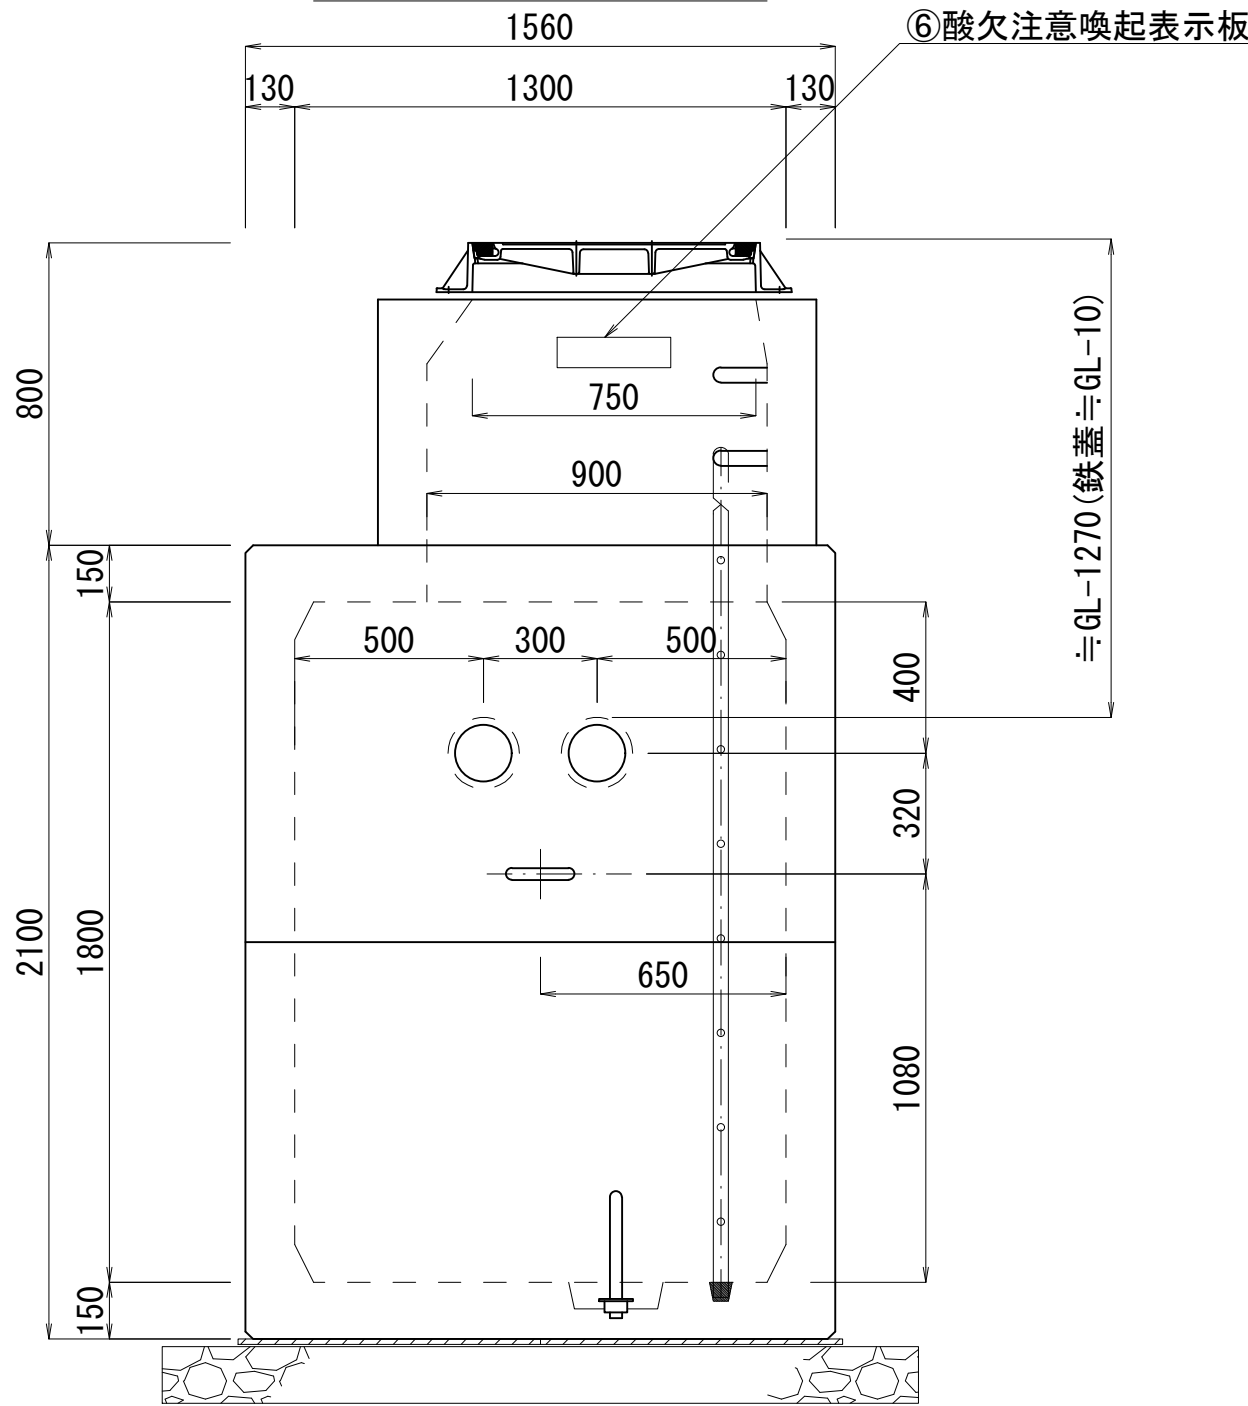


A-A' 断面図

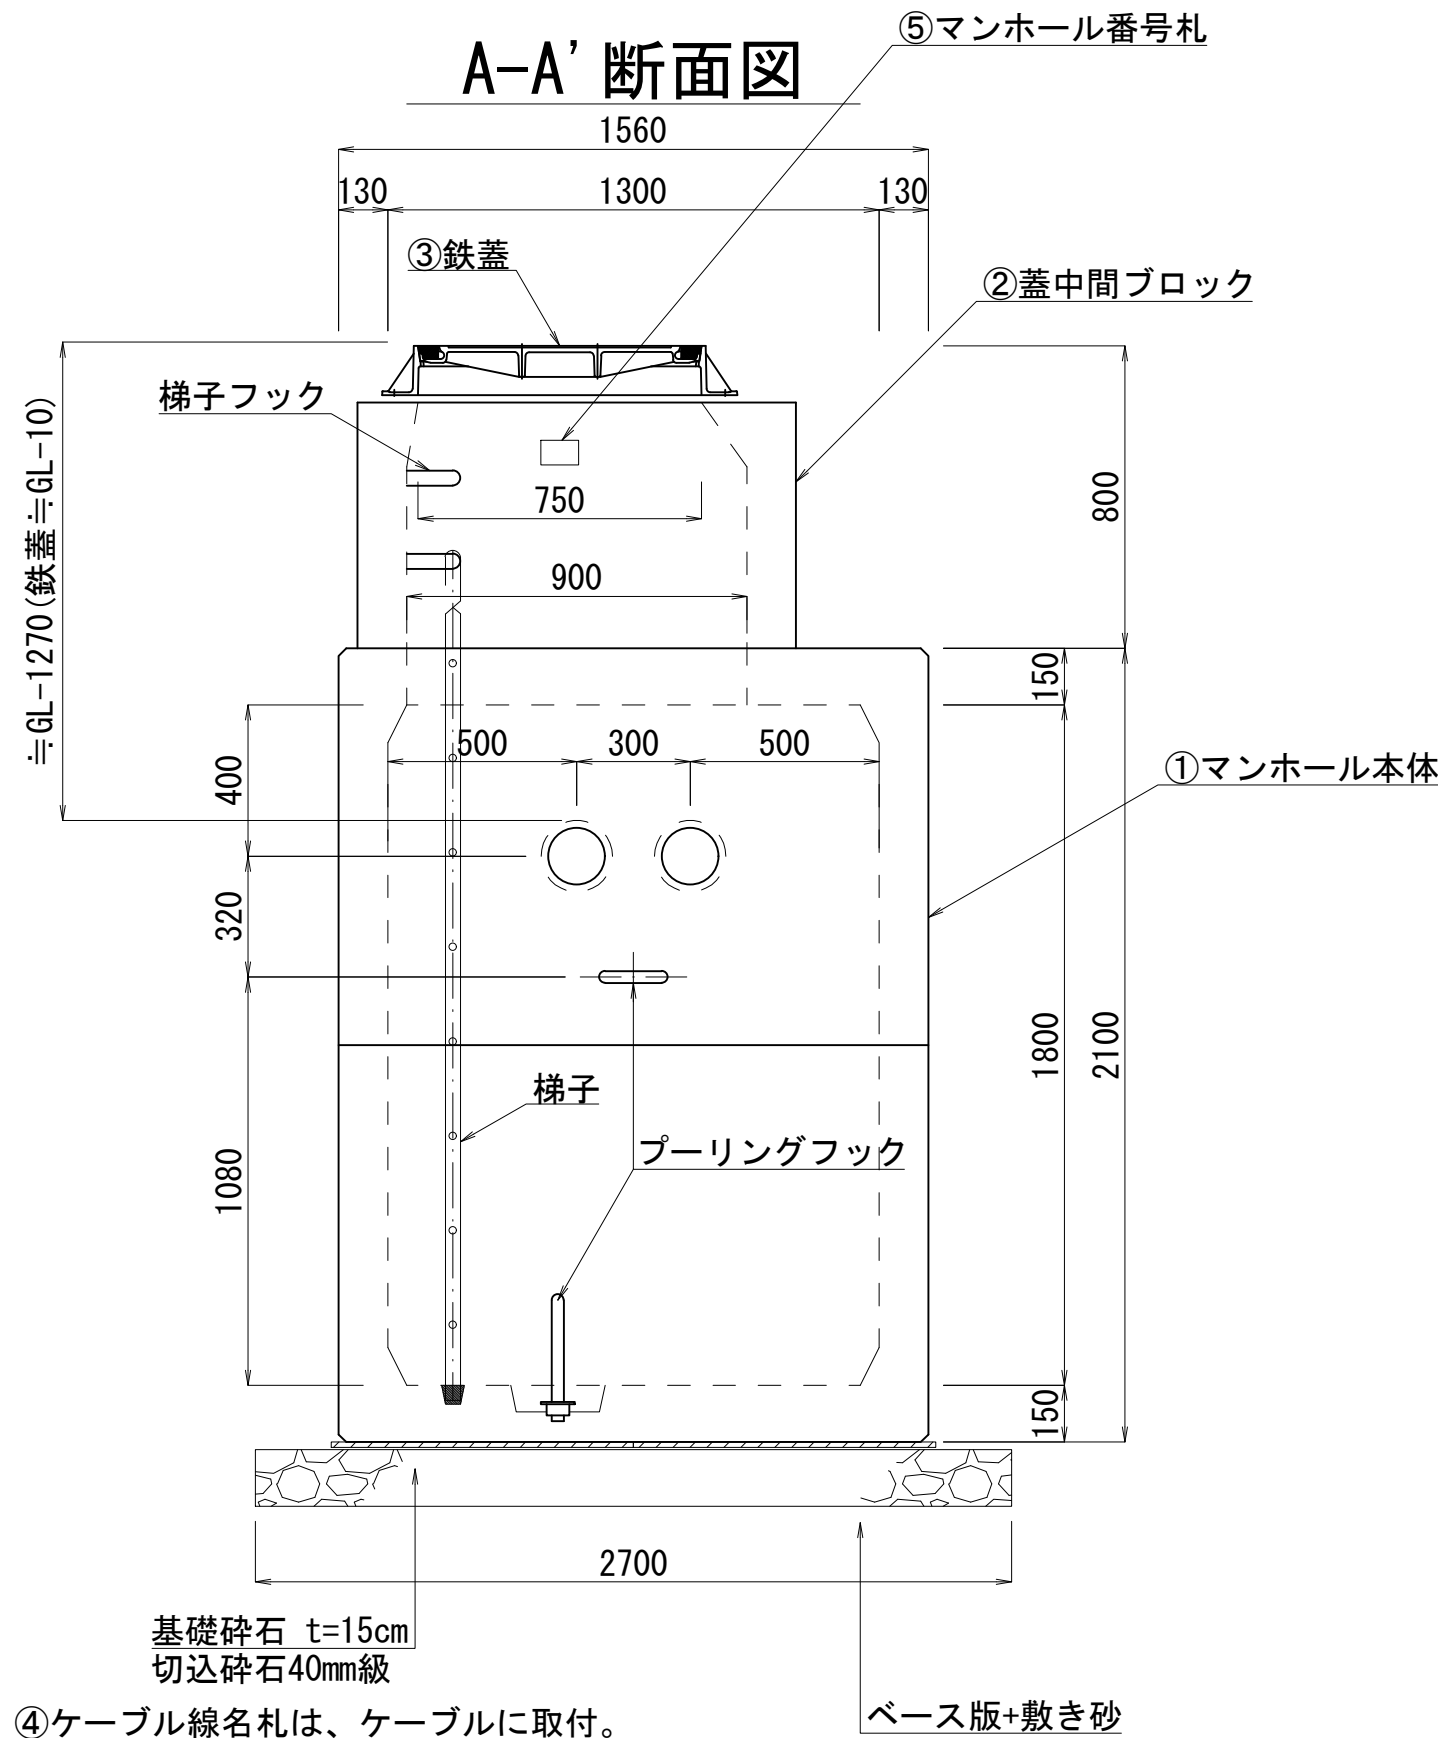


鉄 蓋

S=1:15

平面図

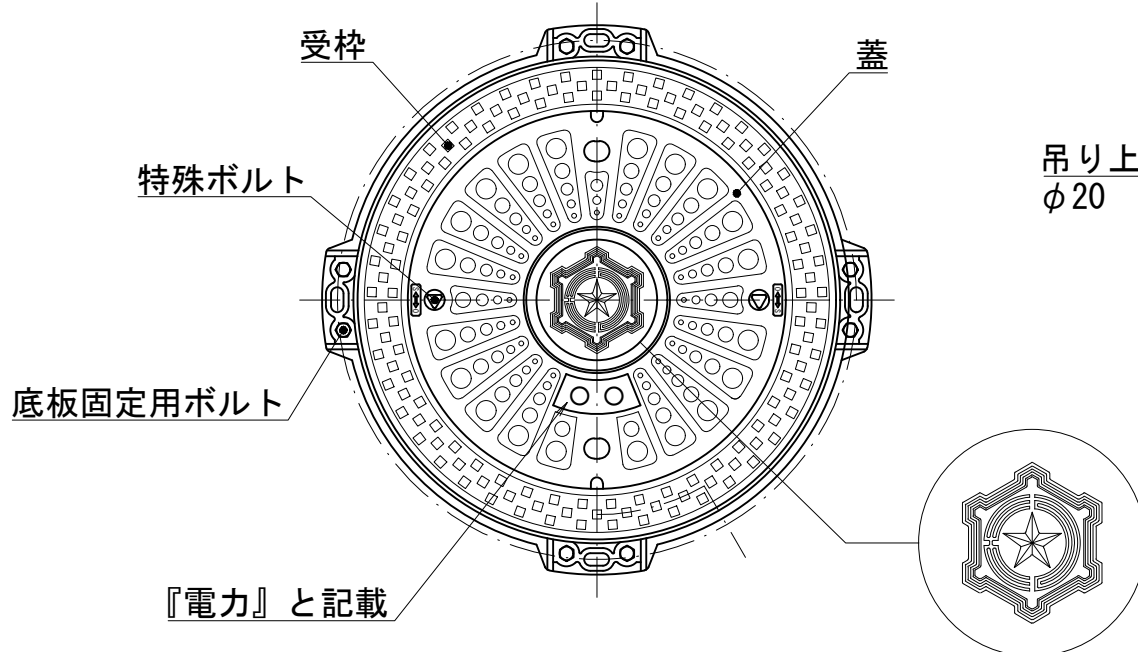

A-A断面図

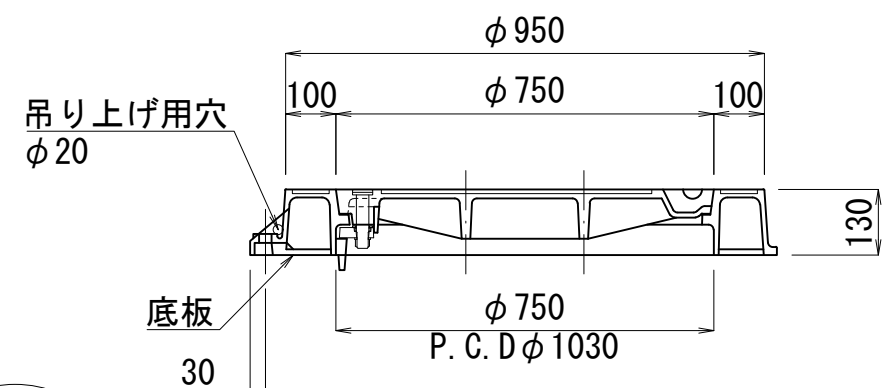

材料表：1基当たり

製作数：2基（No8、No9）


項 目	仕様・規格	単位	数量	備 考
① マンホール本体	6000×1300×1800 レジンコンクリート製	基	1	14分割、参考重量16,970kg
ベース版	1700×800×t14	枚	8	
梯子	アルミ製、H1800用	本	1	
梯子フック		個	2	
プーリングフック		個	3	
接地材料	IV線、接地銅棒等	式	1	
② 蓋中間ブロック	φ900×650	個	1	参考重量750kg
③ 鉄蓋	T-25、φ750	組	1	参考重量184kg
④ ケーブル線名札	40×125×t2	枚	2	白色アクリル板（ケーブルに取付）
⑤ マンホール番号札	65×100×t0.5	枚	1	アルミニウム板
⑥ 酸欠注意喚起表示板	80×300×t0.5	枚	1	アルミニウム板

業 務 名	駒岡清掃工場 自営線保守点検業務		
図面名称	マンホール構造図(3)		
札幌市環境局環境事業部	縮尺	1:20 (1:40) ()はA3縮尺	
	図番	8/28	


マンホール構造図(4)

S=1:20


平面図

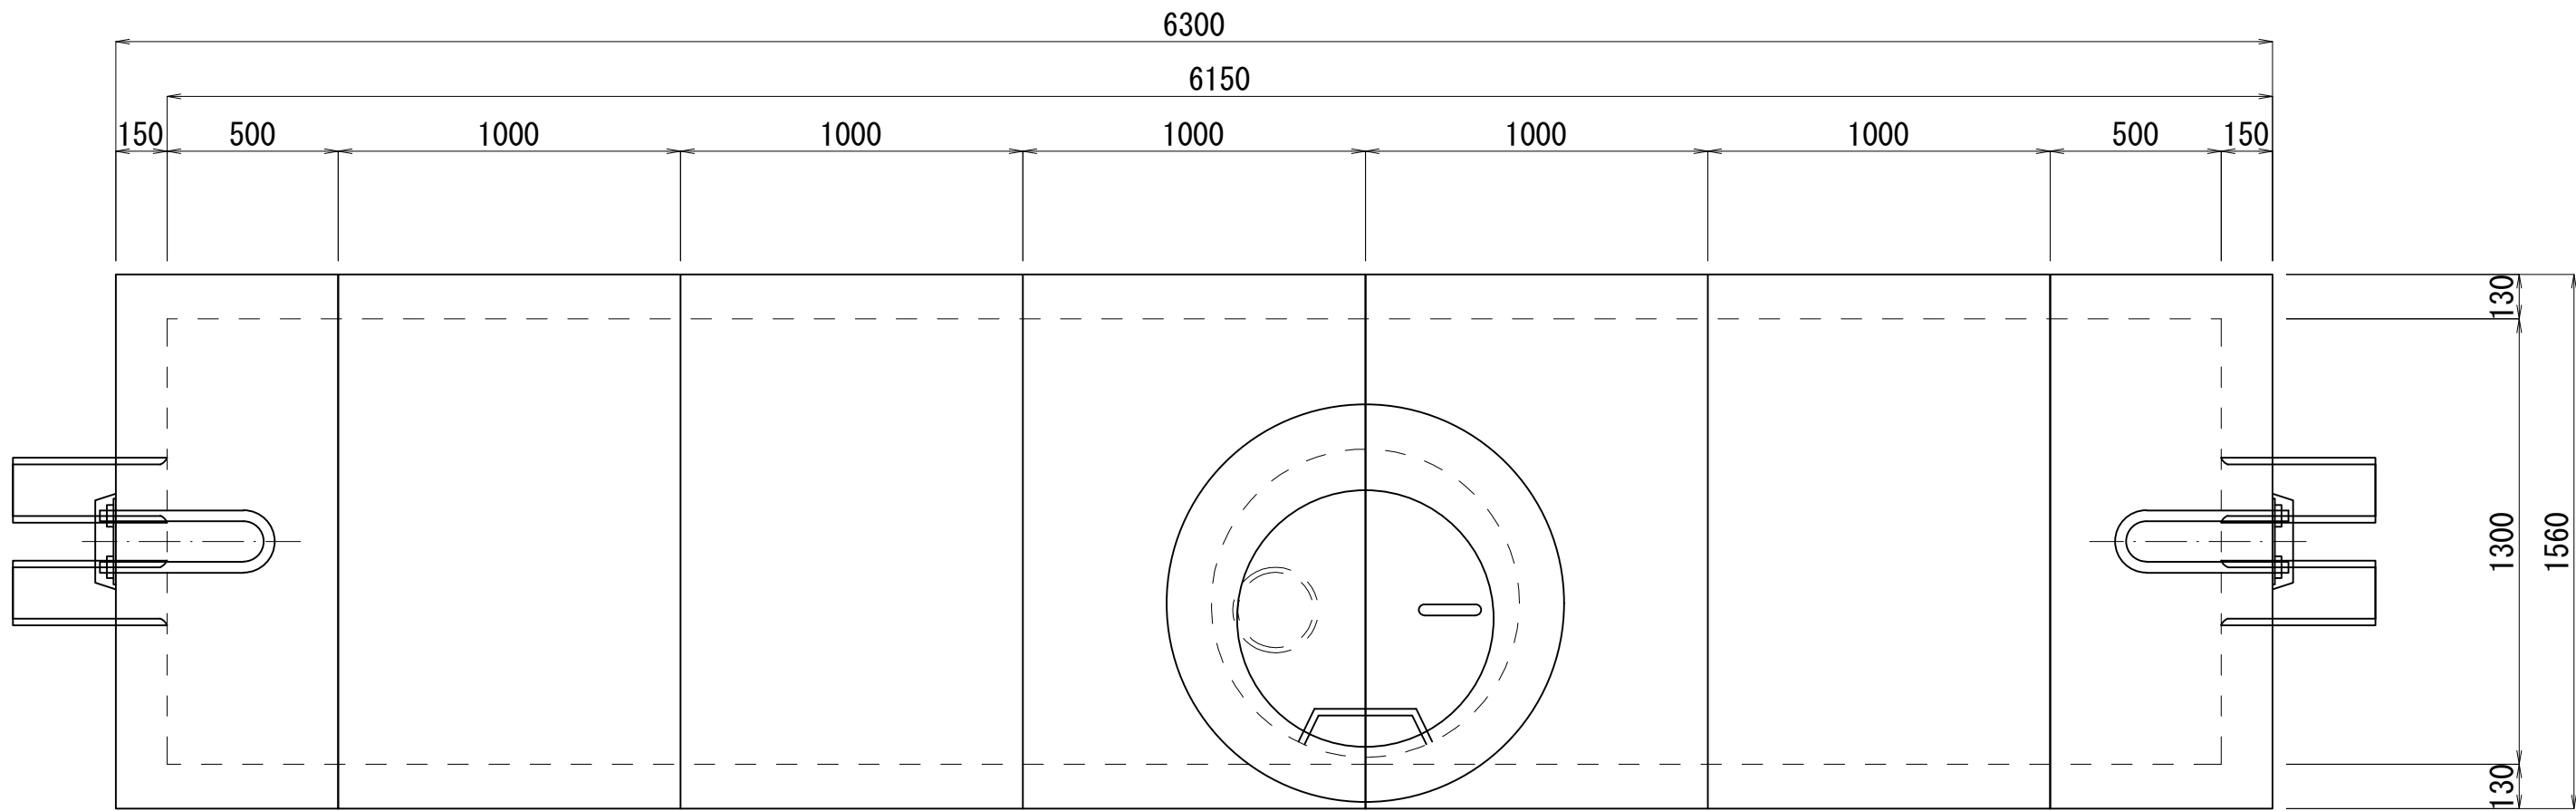


側面図

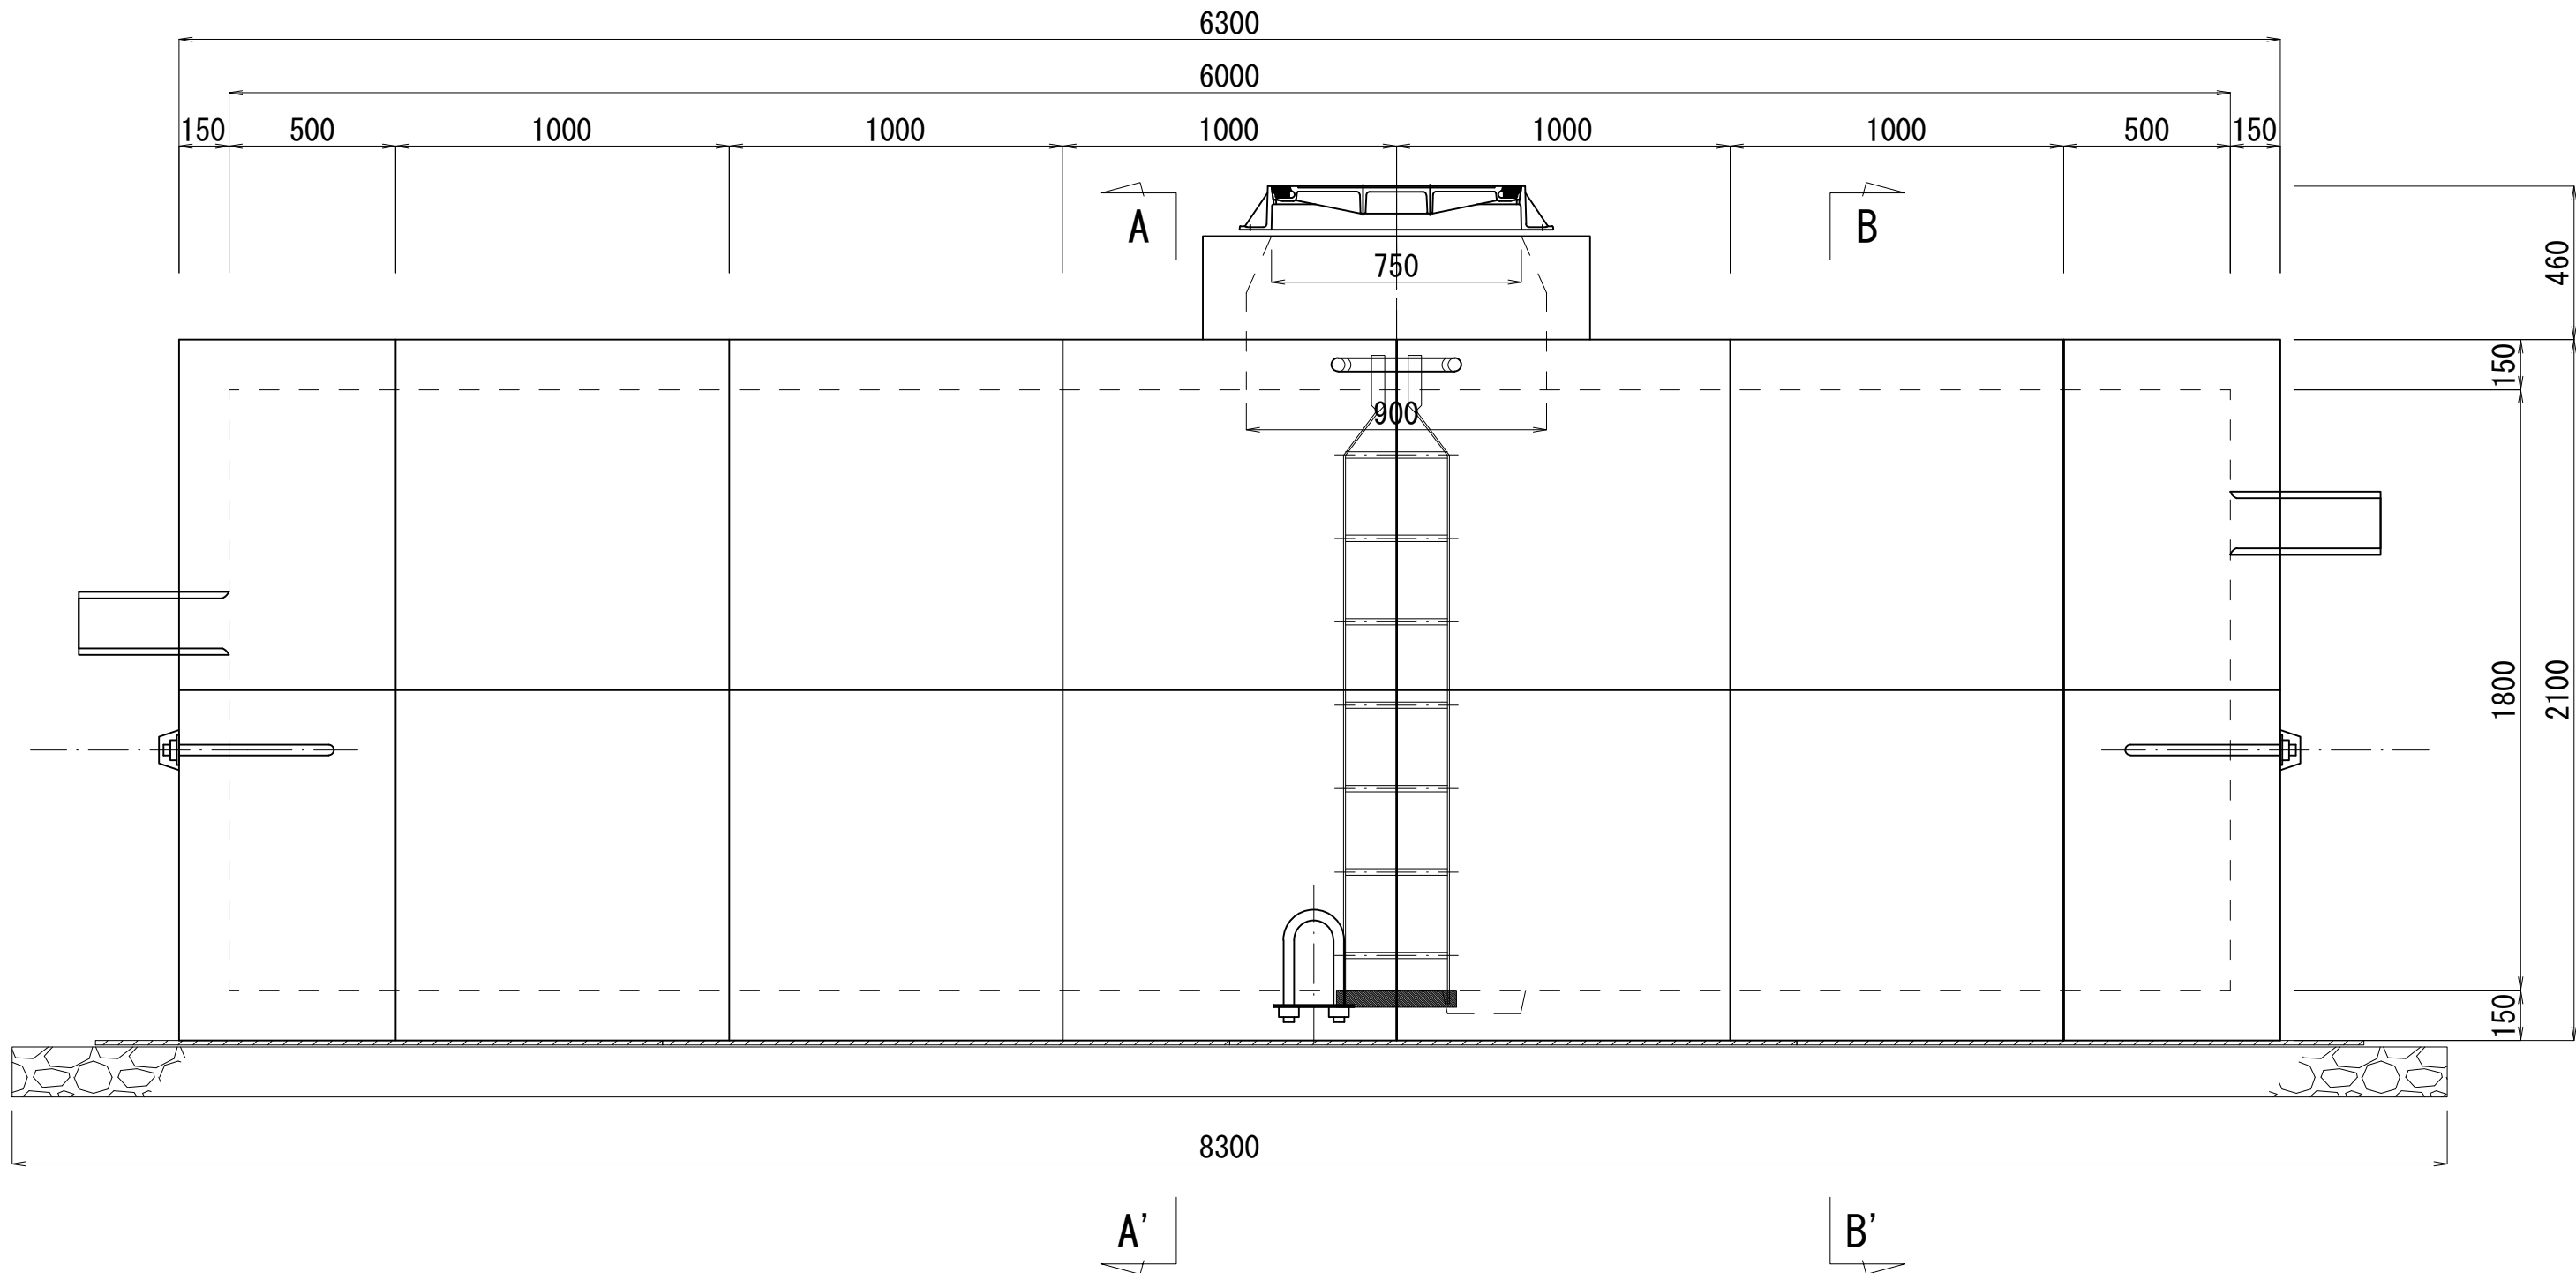

B-B' 断面図

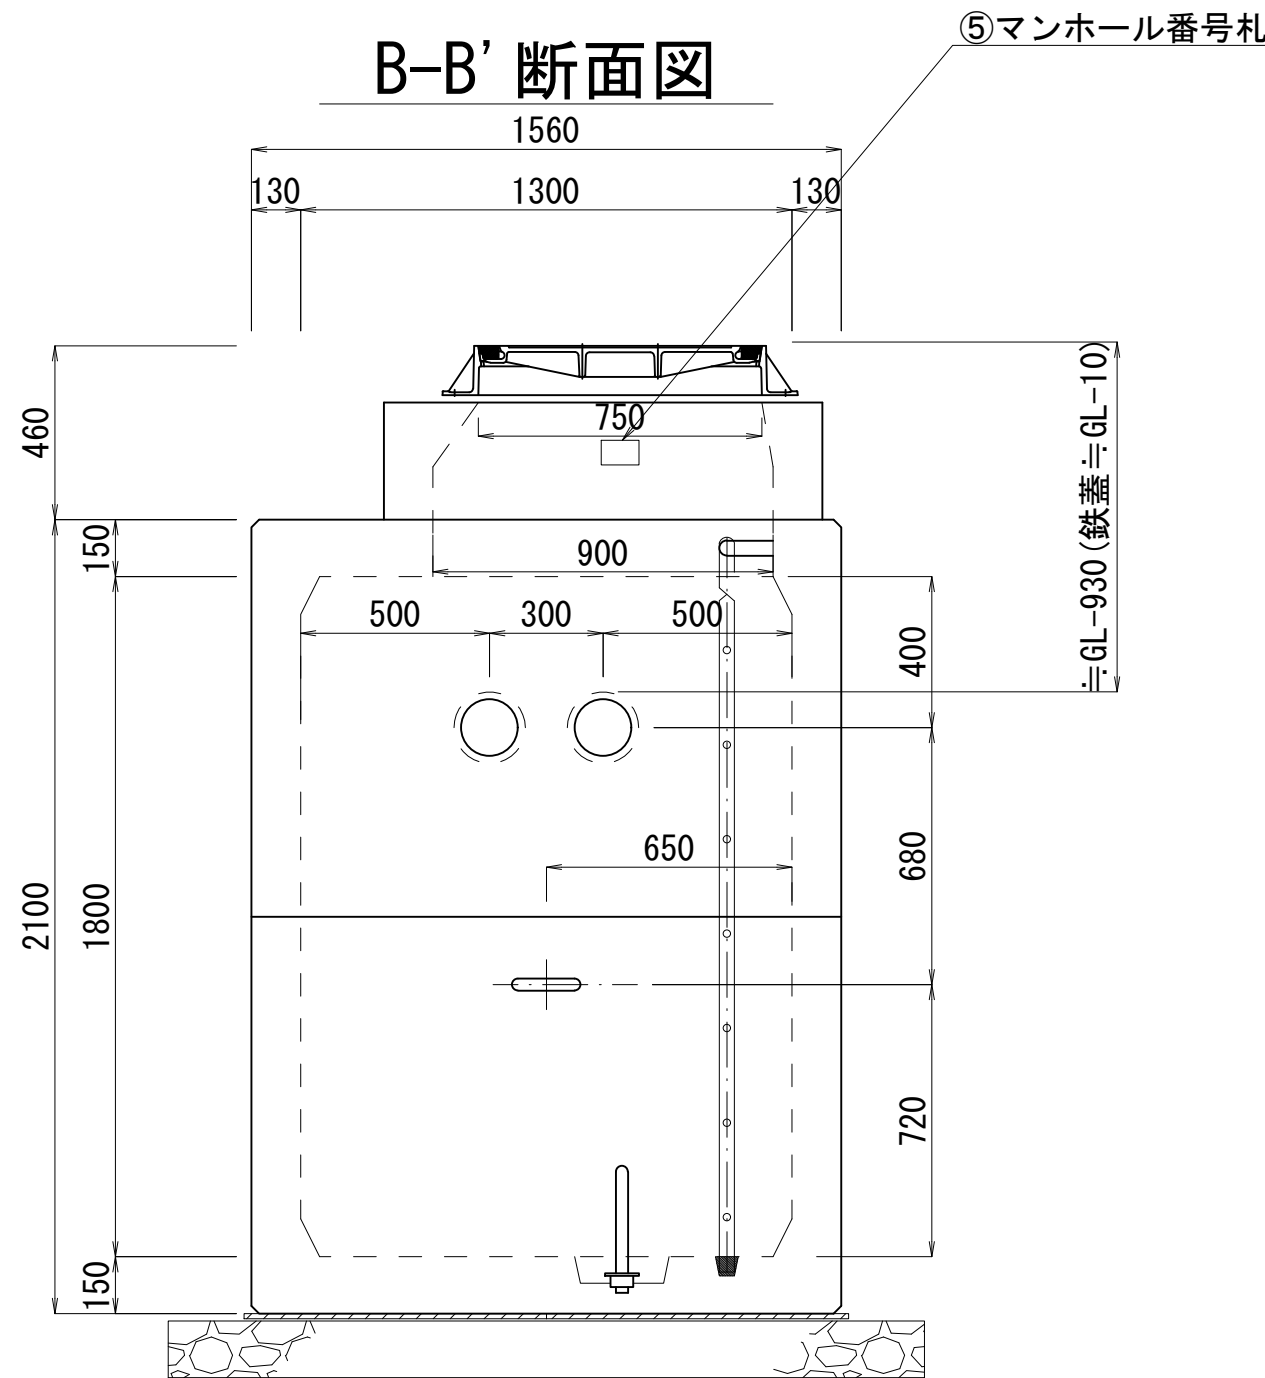

A-A' 断面図

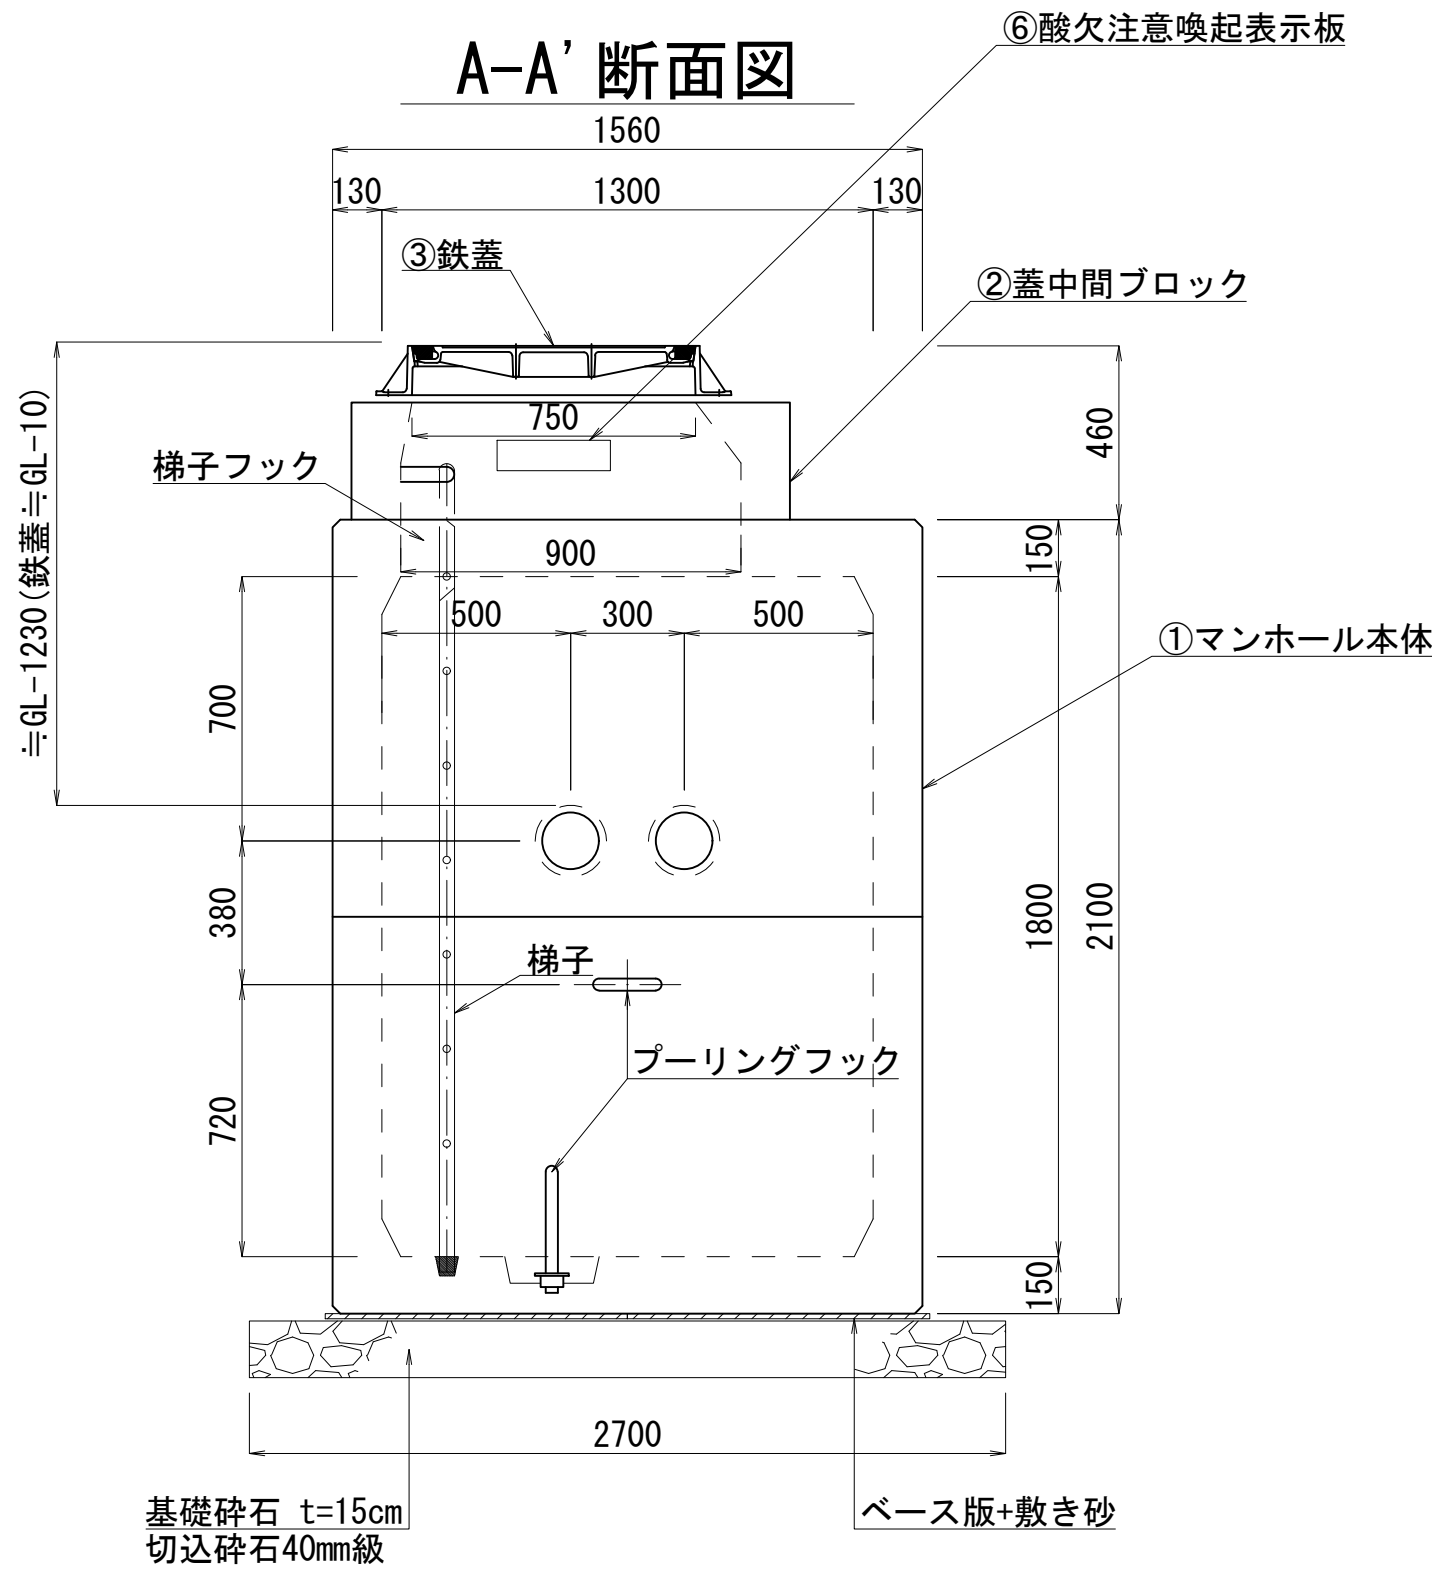


※ ④ケーブル線名札は、ケーブルに取付。


鉄 蓋

S=1:15

平面図

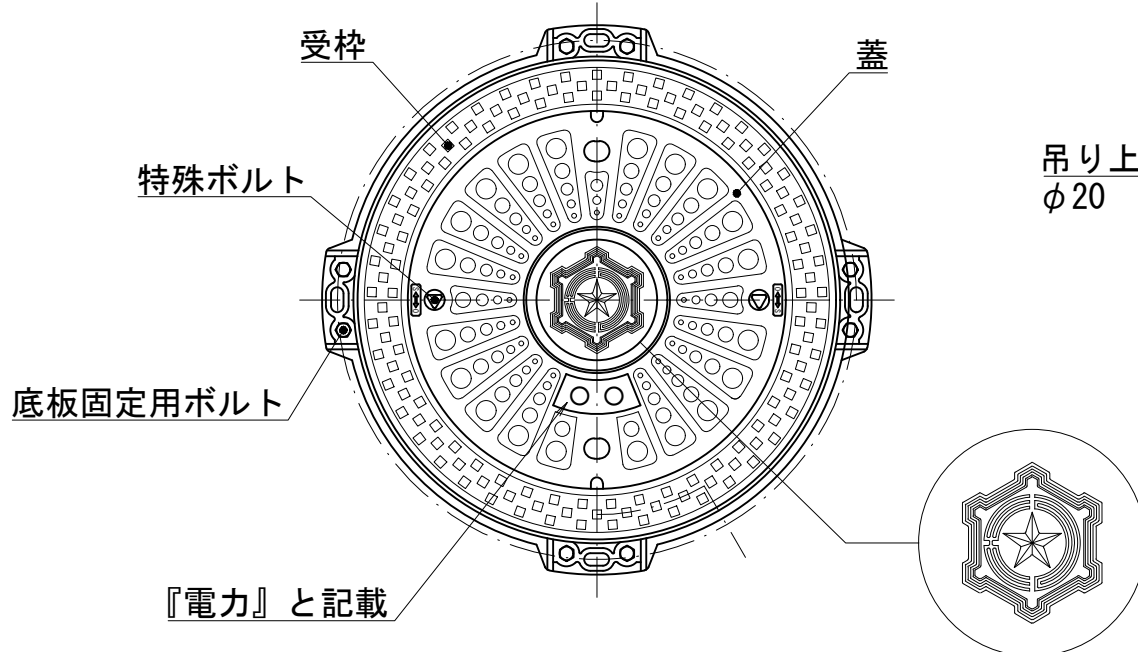

A-A断面図

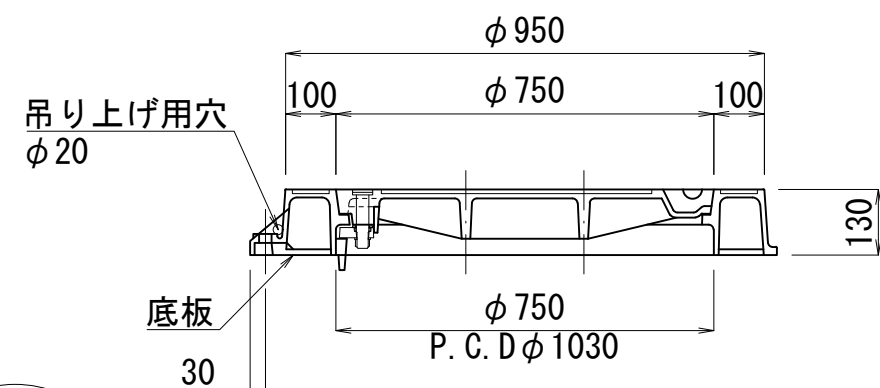

材料表：1基当たり

製作数：1基 (No14)

項 目	仕様・規格	単位	数量	備 考
① マンホール本体	6000×1300×1800 レジンコンクリート製	基	1	14分割、参考重量16,970kg
ベース版	1700×800×t14	枚	8	
梯子	アルミ製、H1800用	本	1	
梯子フック		個	2	
プーリングフック		個	3	
接地材料	IV線、接地銅棒等	式	1	
② 蓋中間ブロック	φ900×310	個	1	参考重量360kg
③ 鉄蓋	T-25、φ750	組	1	参考重量184kg
④ ケーブル線名札	40×125×t2	枚	2	白色アクリル板（ケーブルに取付）
⑤ マンホール番号札	65×100×t0.5	枚	1	アルミニウム板
⑥ 酸欠注意喚起表示板	80×300×t0.5	枚	1	アルミニウム板


業 務 名	駒岡清掃工場 自営線保守点検業務		
図面名称	マンホール構造図(4)		
札幌市環境局環境事業部	縮尺	1:20 (1:40) ()はA3縮尺	
	図番	9/28	

non scale



業 務 名	駒岡清掃工場 自営線保守点検業務		
図面名称	ケ ー ブ ル 接 続 部 詳 細 図		
札幌市環境局環境事業部		縮尺	non scale
		図番	10/28

接続部 配置図 (MH-01)

S=1:20

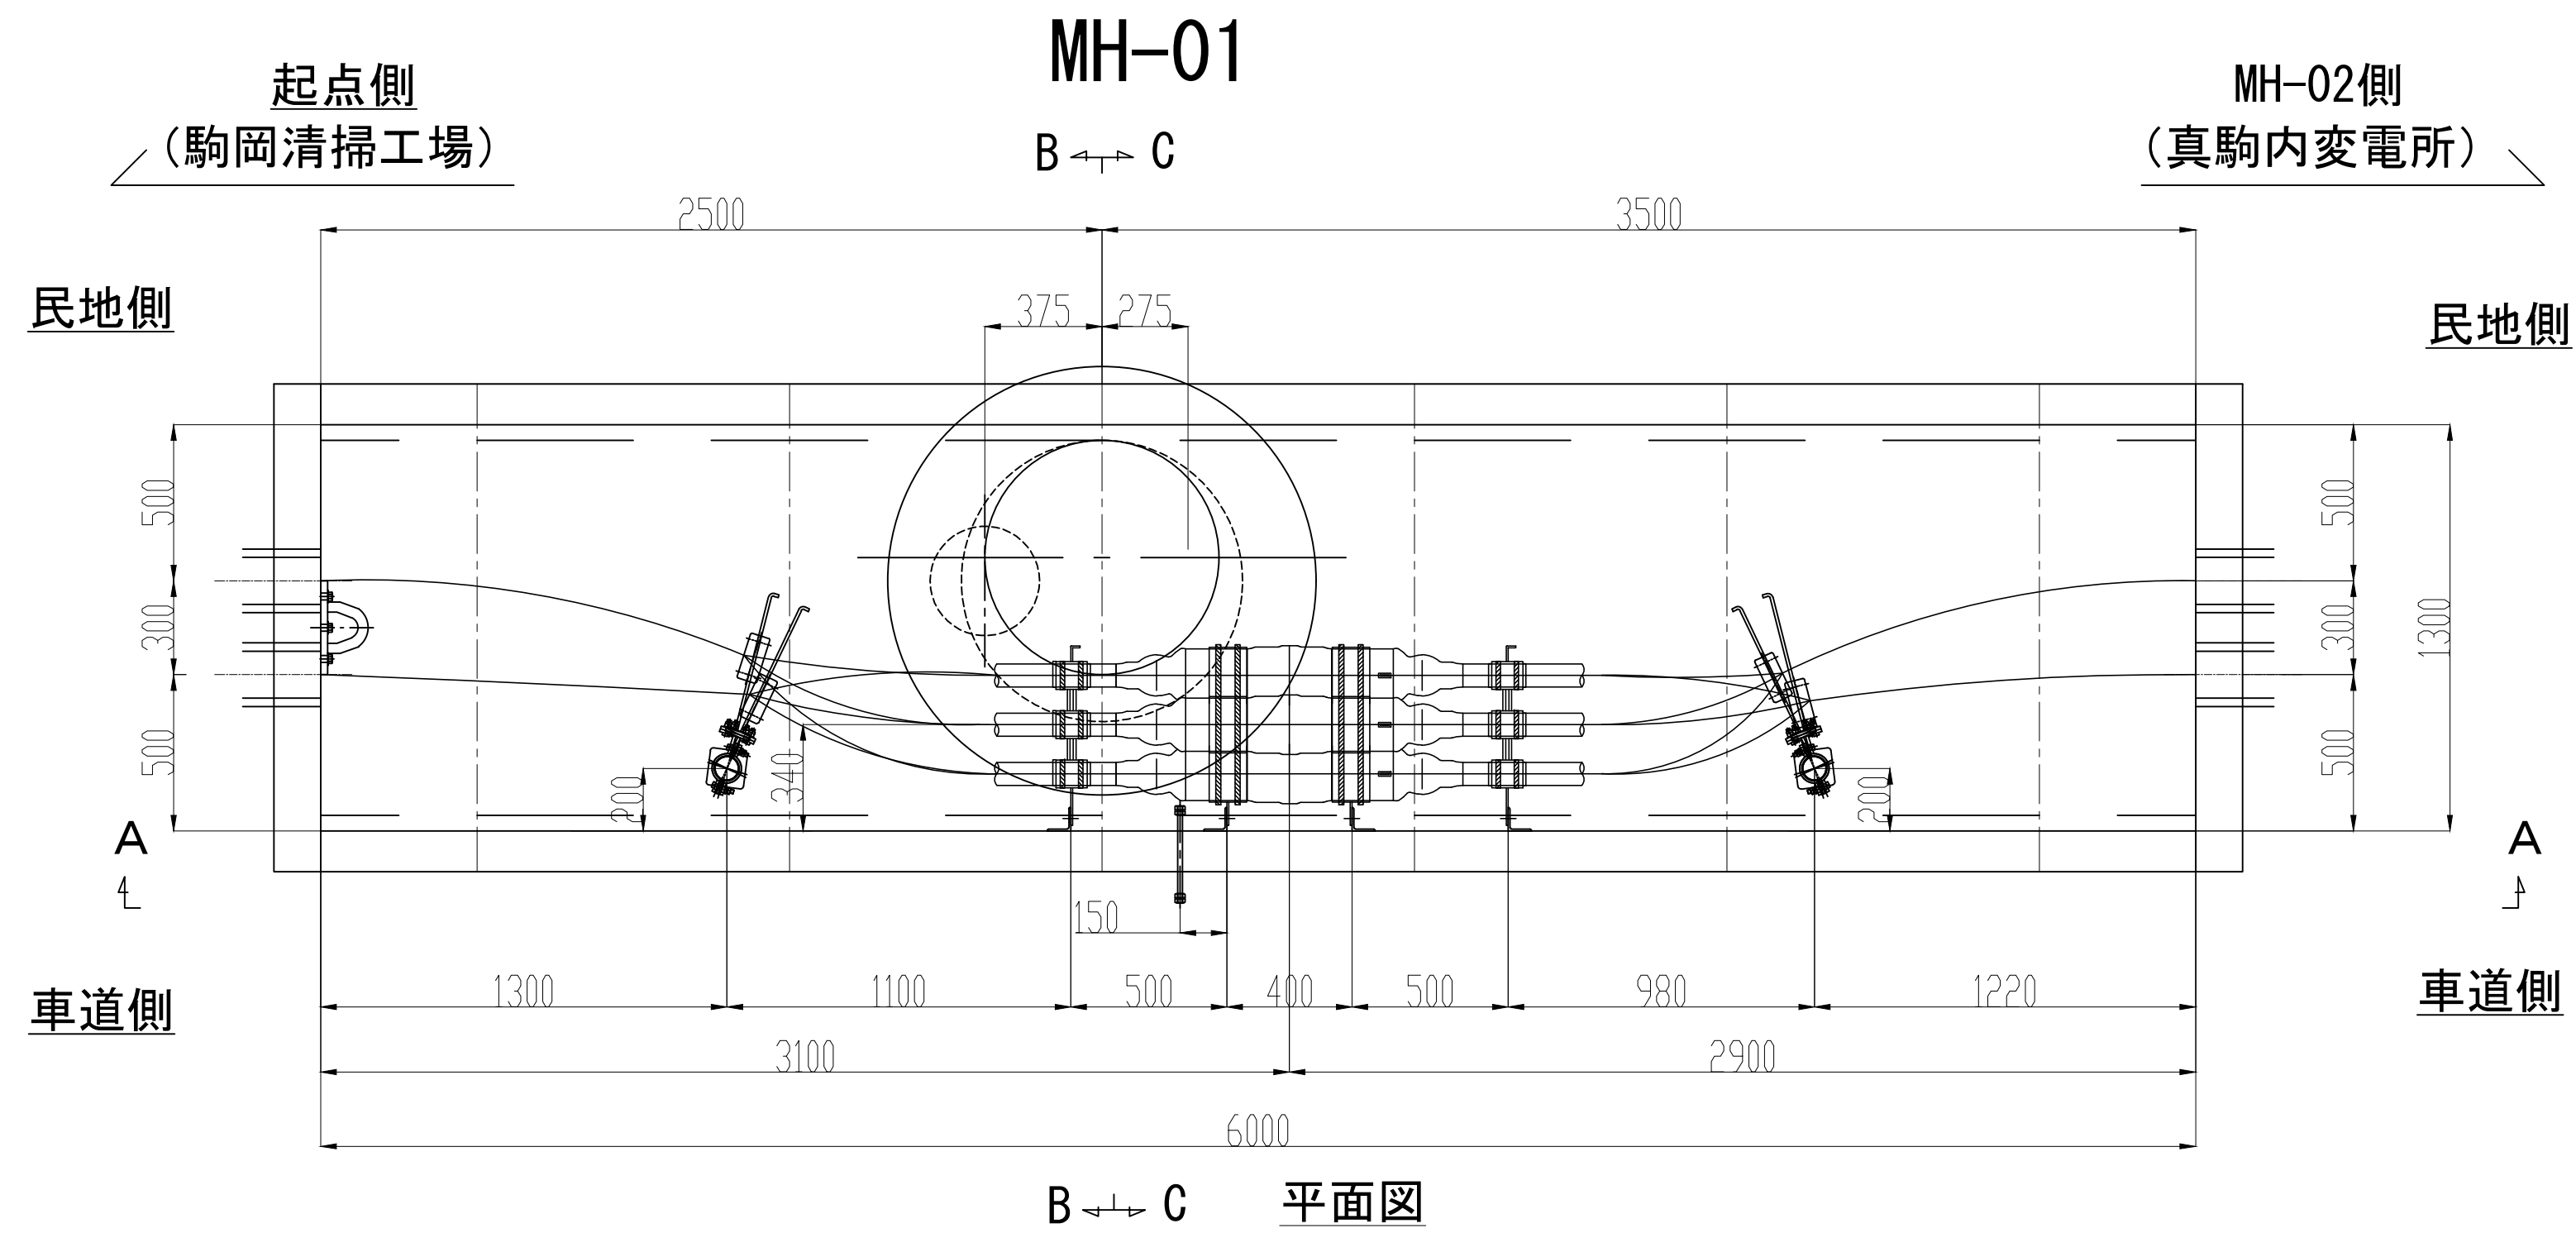


No.	品 目	仕 様	材 質	数 量	単 位
①	接続箱用受金物	500CJ	SS400	8	枚
②	接続箱用受台	φ70	AC7A	4	個
③	接続箱端用受枕	φ160	AC7A	4	個
④	ケーブル受枕	R65	磁器	4	個
⑤	ケーブル受金物	450CPF	SS400	4	枚
⑥	立金物	L75,L1500	SS400	4	本
⑦	耐震ボール	L=1750、φ75	SS400	2	本
⑧	管口防水処理材	ウォーターストップ	発砲ウレタン	4	個

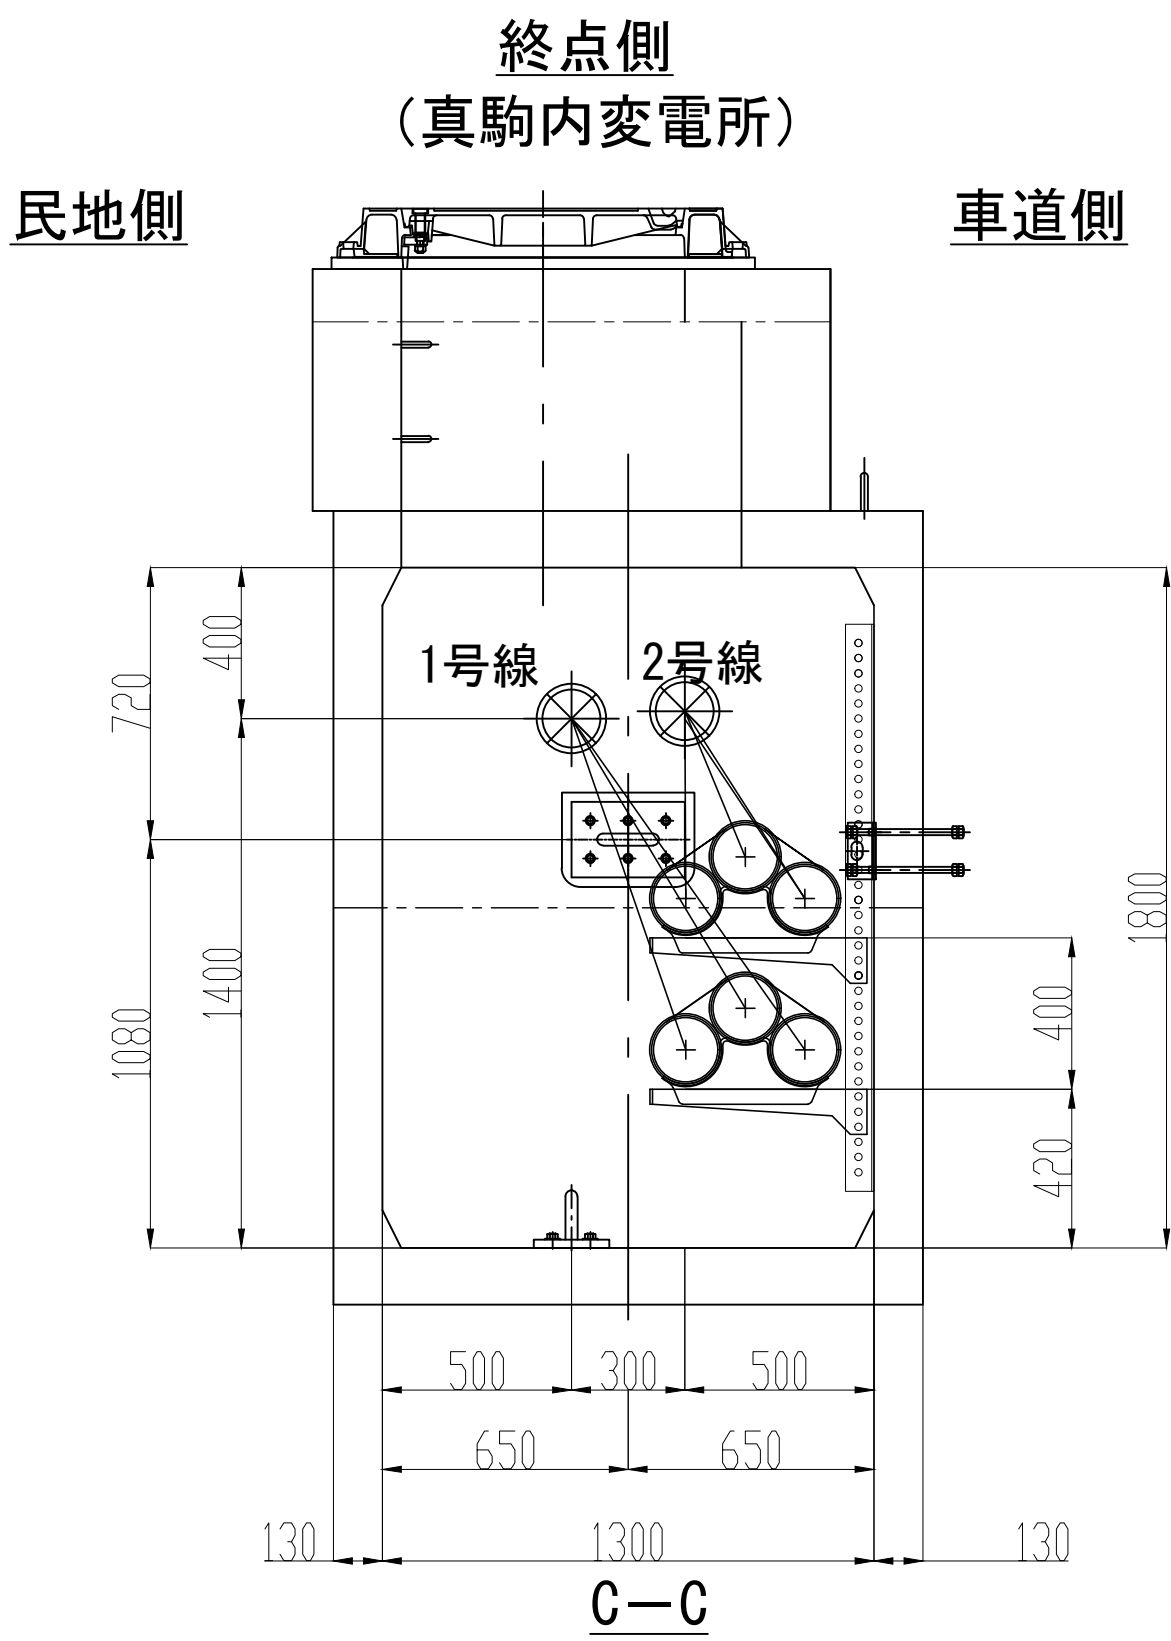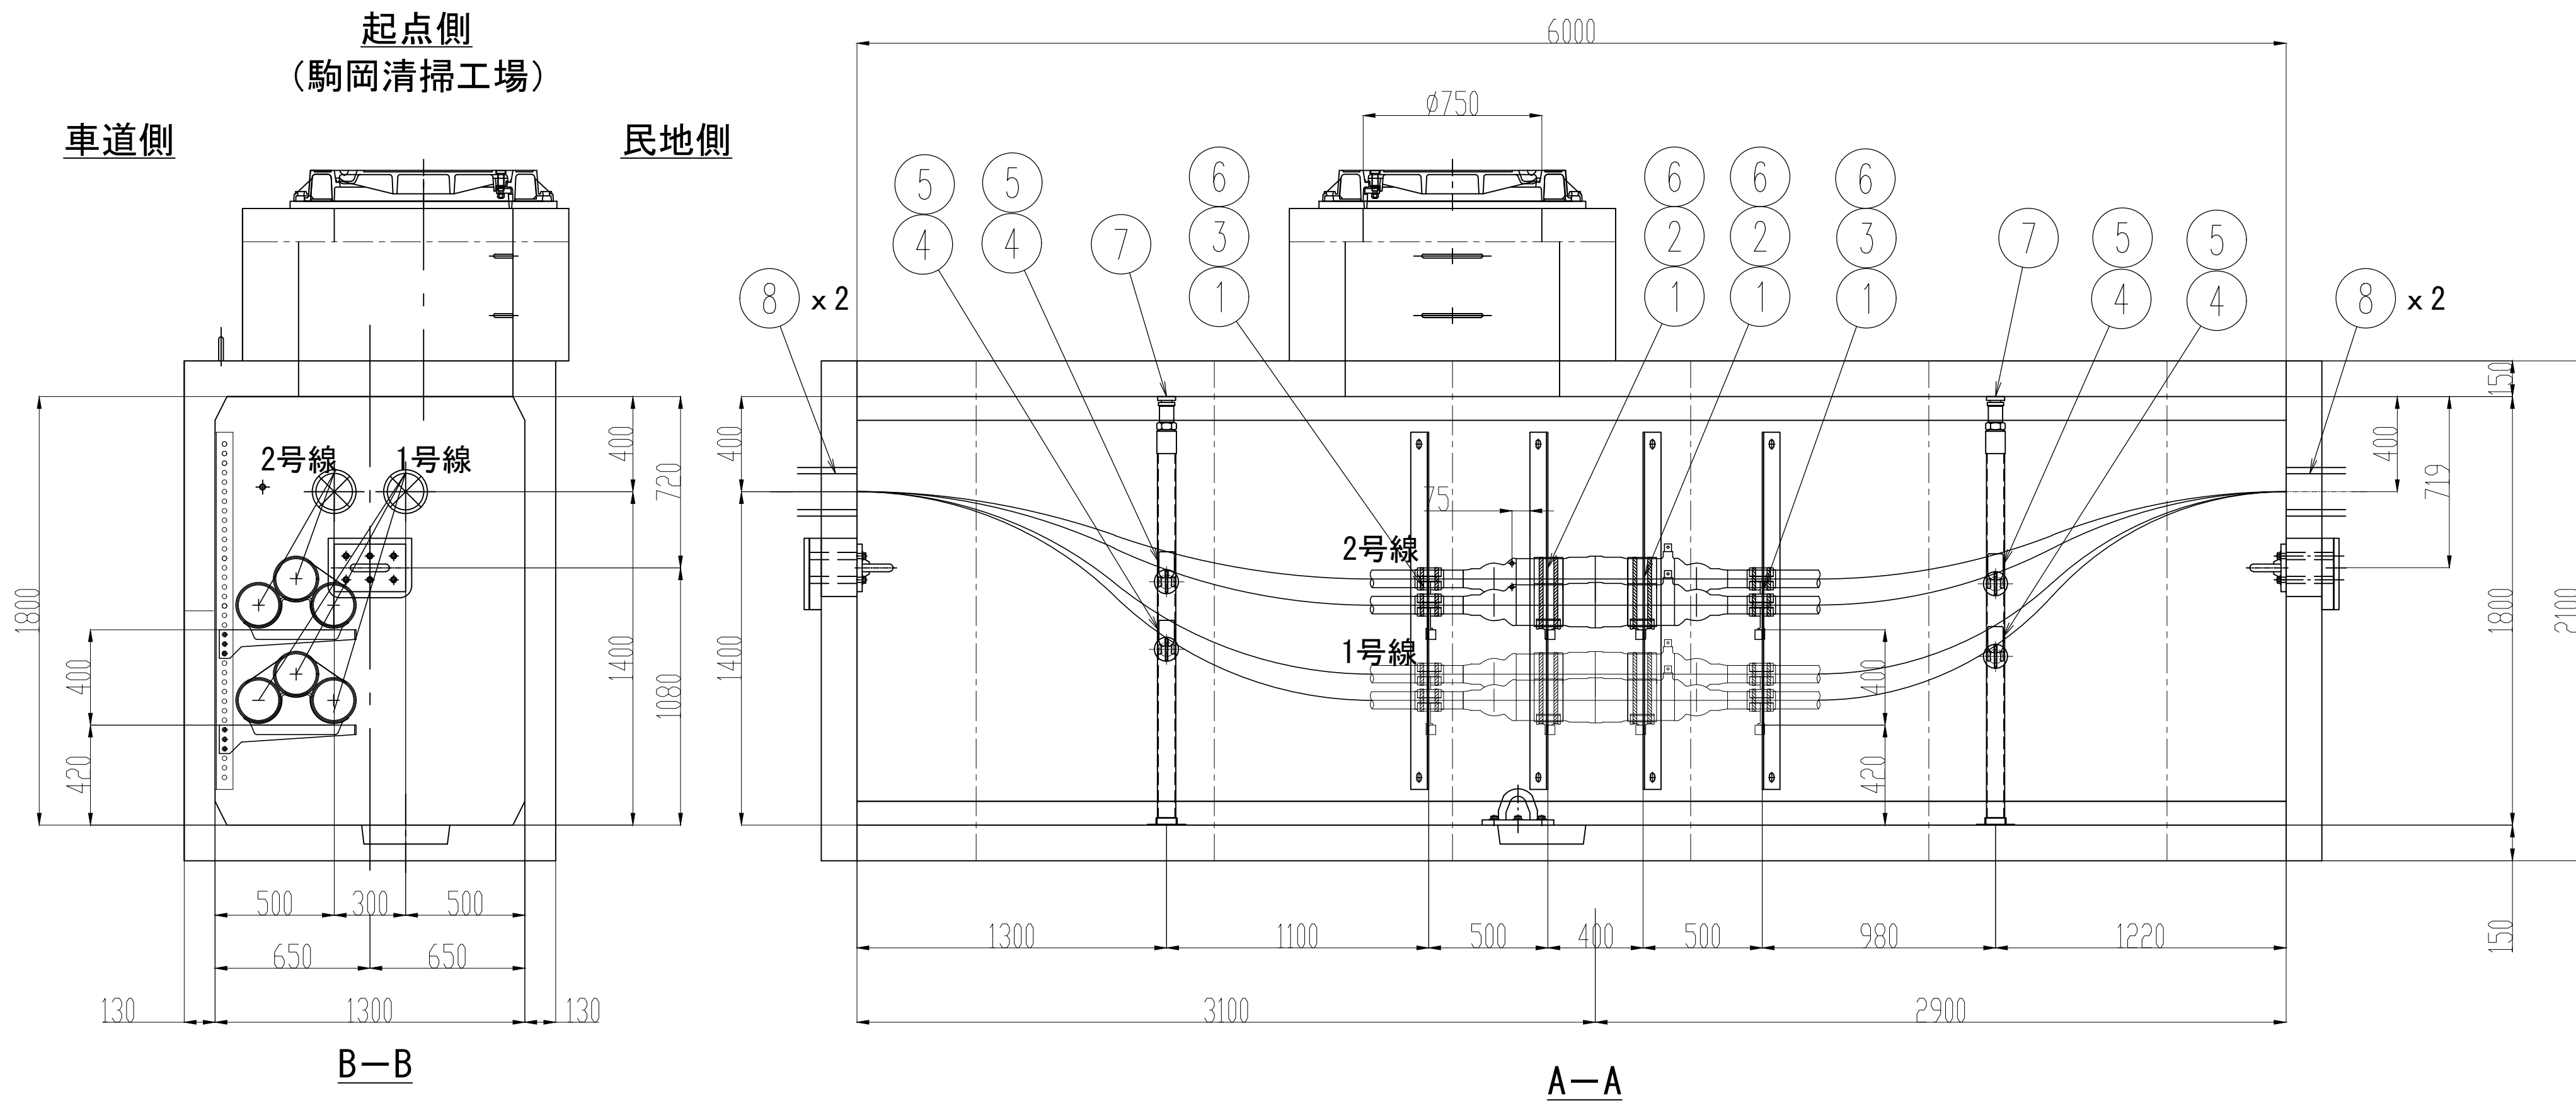




業 務 名	駒岡清掃工場 自営線保守点検業務		
図面名称	接 続 部 配 置 図 (M H - 0 1)		
札幌市環境局環境事業部			縮 尺 1:20 (1:40) ()はA3縮尺
			図 番 11/28

接続部 配置図 (MH-02)

S=1 : 20

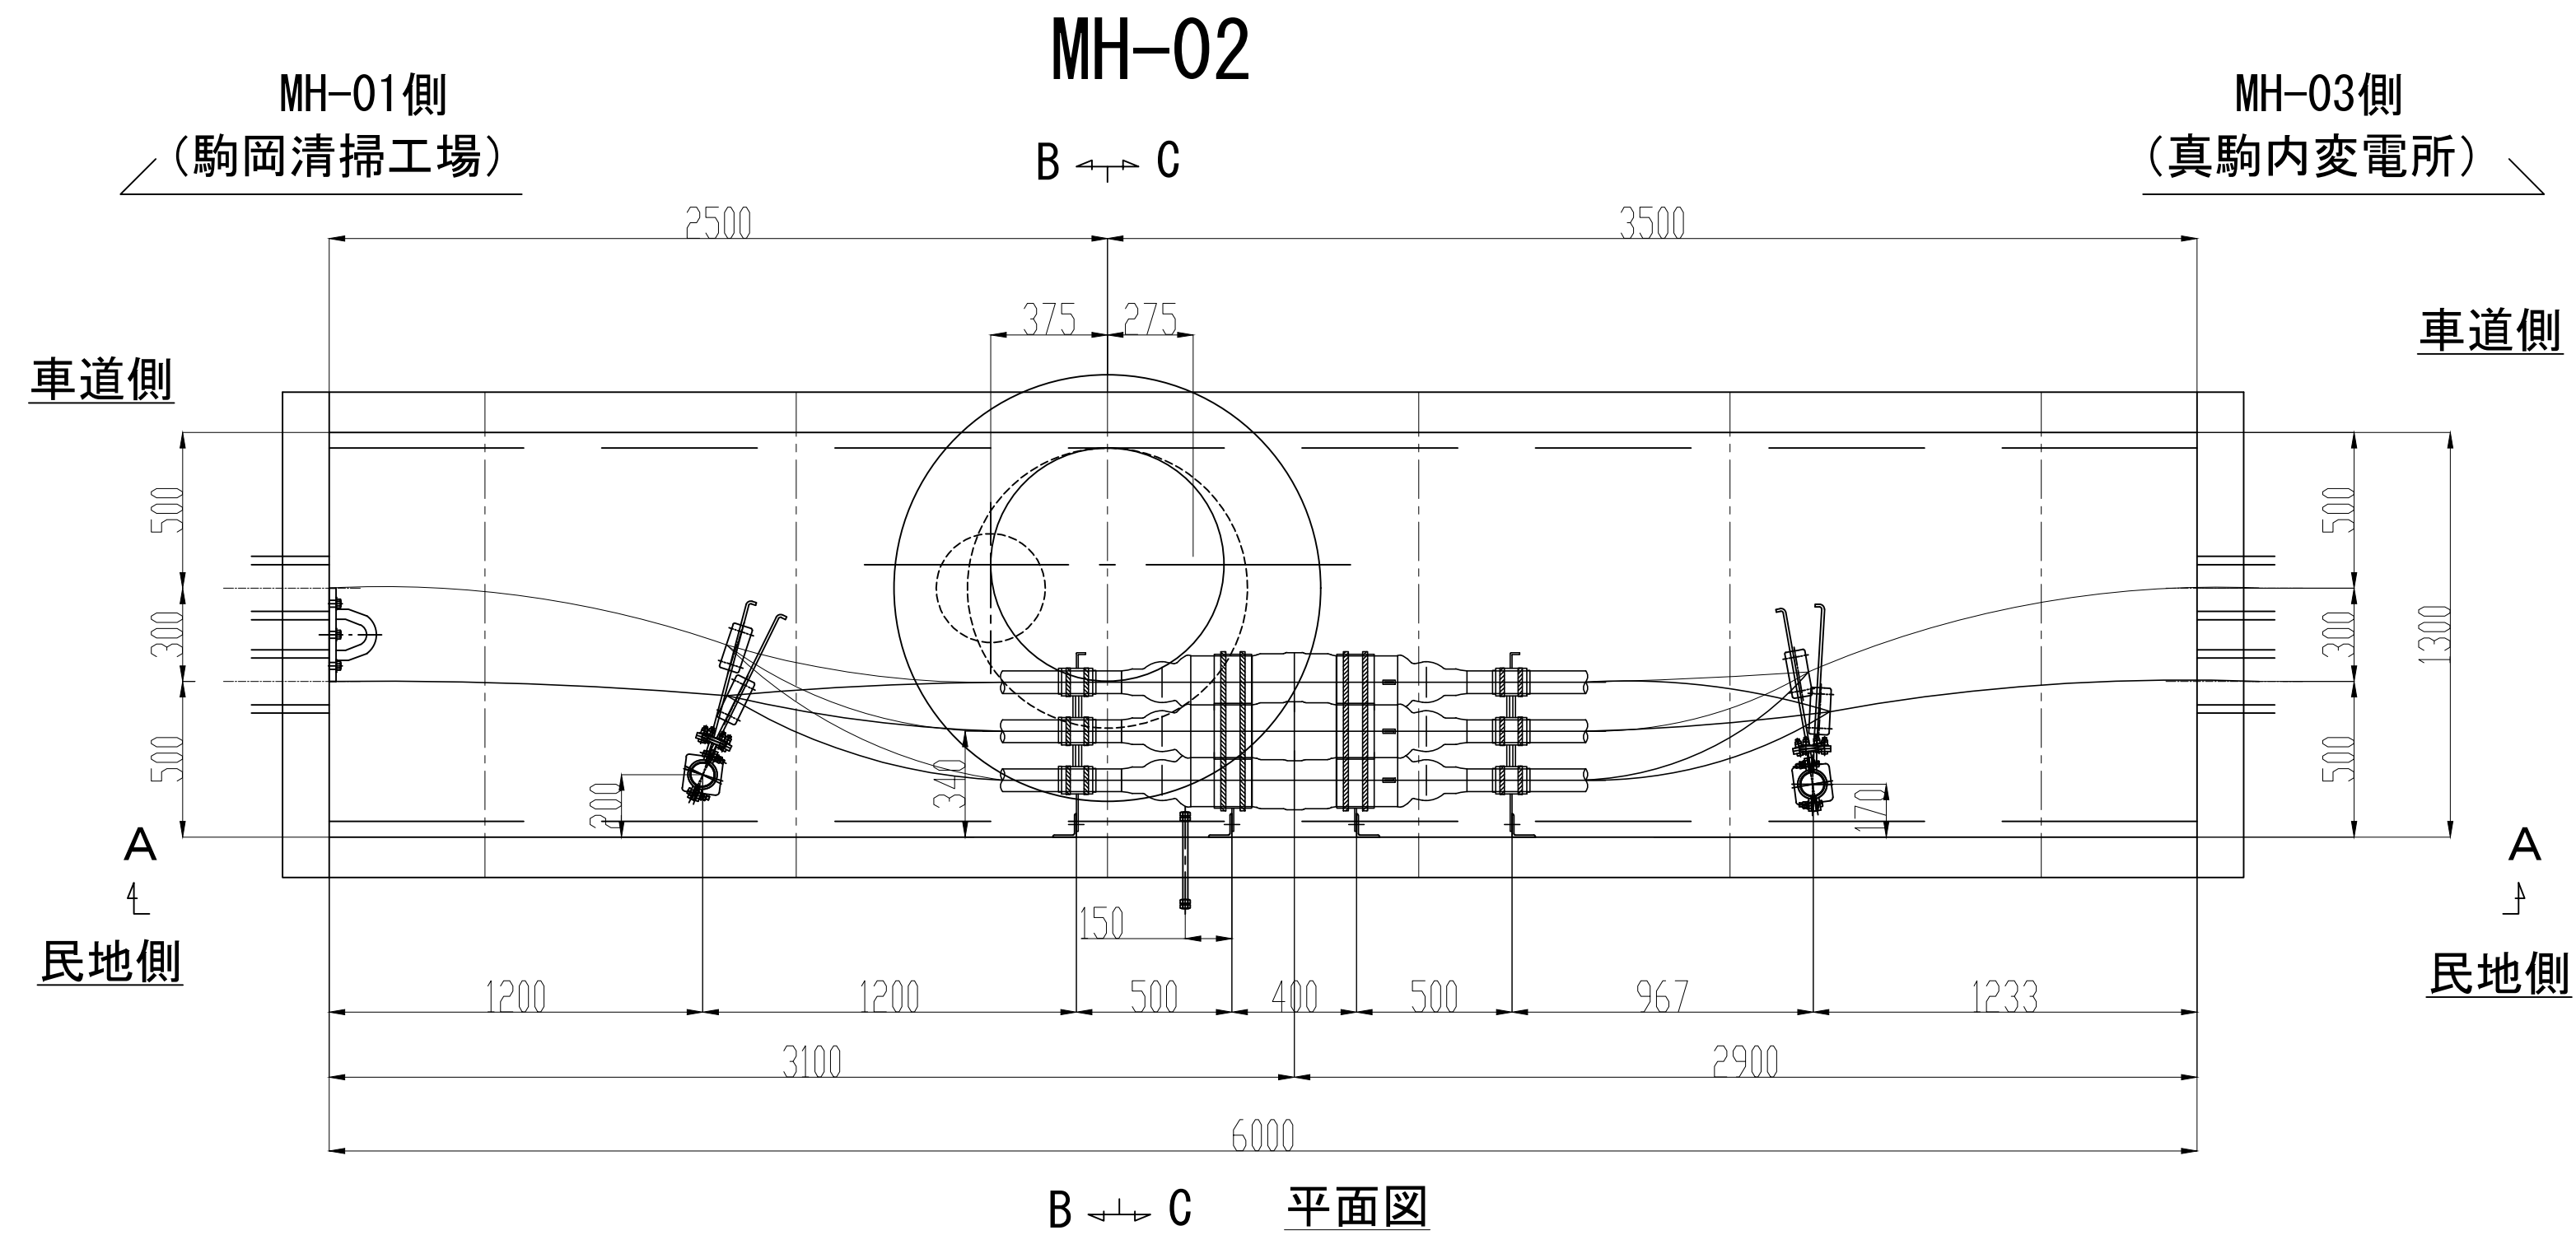


No.	品 目	仕 様	材 質	数 量	単 位
①	接続箱用受金物	500CJ	SS400	8	枚
②	接続箱用受台	φ70	AC7A	4	個
③	接続箱端用受枕	φ160	AC7A	4	個
④	ケーブル受枕	R65	磁器	4	個
⑤	ケーブル受金物	450CPF	SS400	4	枚
⑥	立金物	L75,L1500	SS400	4	本
⑦	耐震ボール	L=1750、φ75	SS400	2	本
⑧	管口防水処理材	ウォーターストップ	発砲ウレタン	4	個

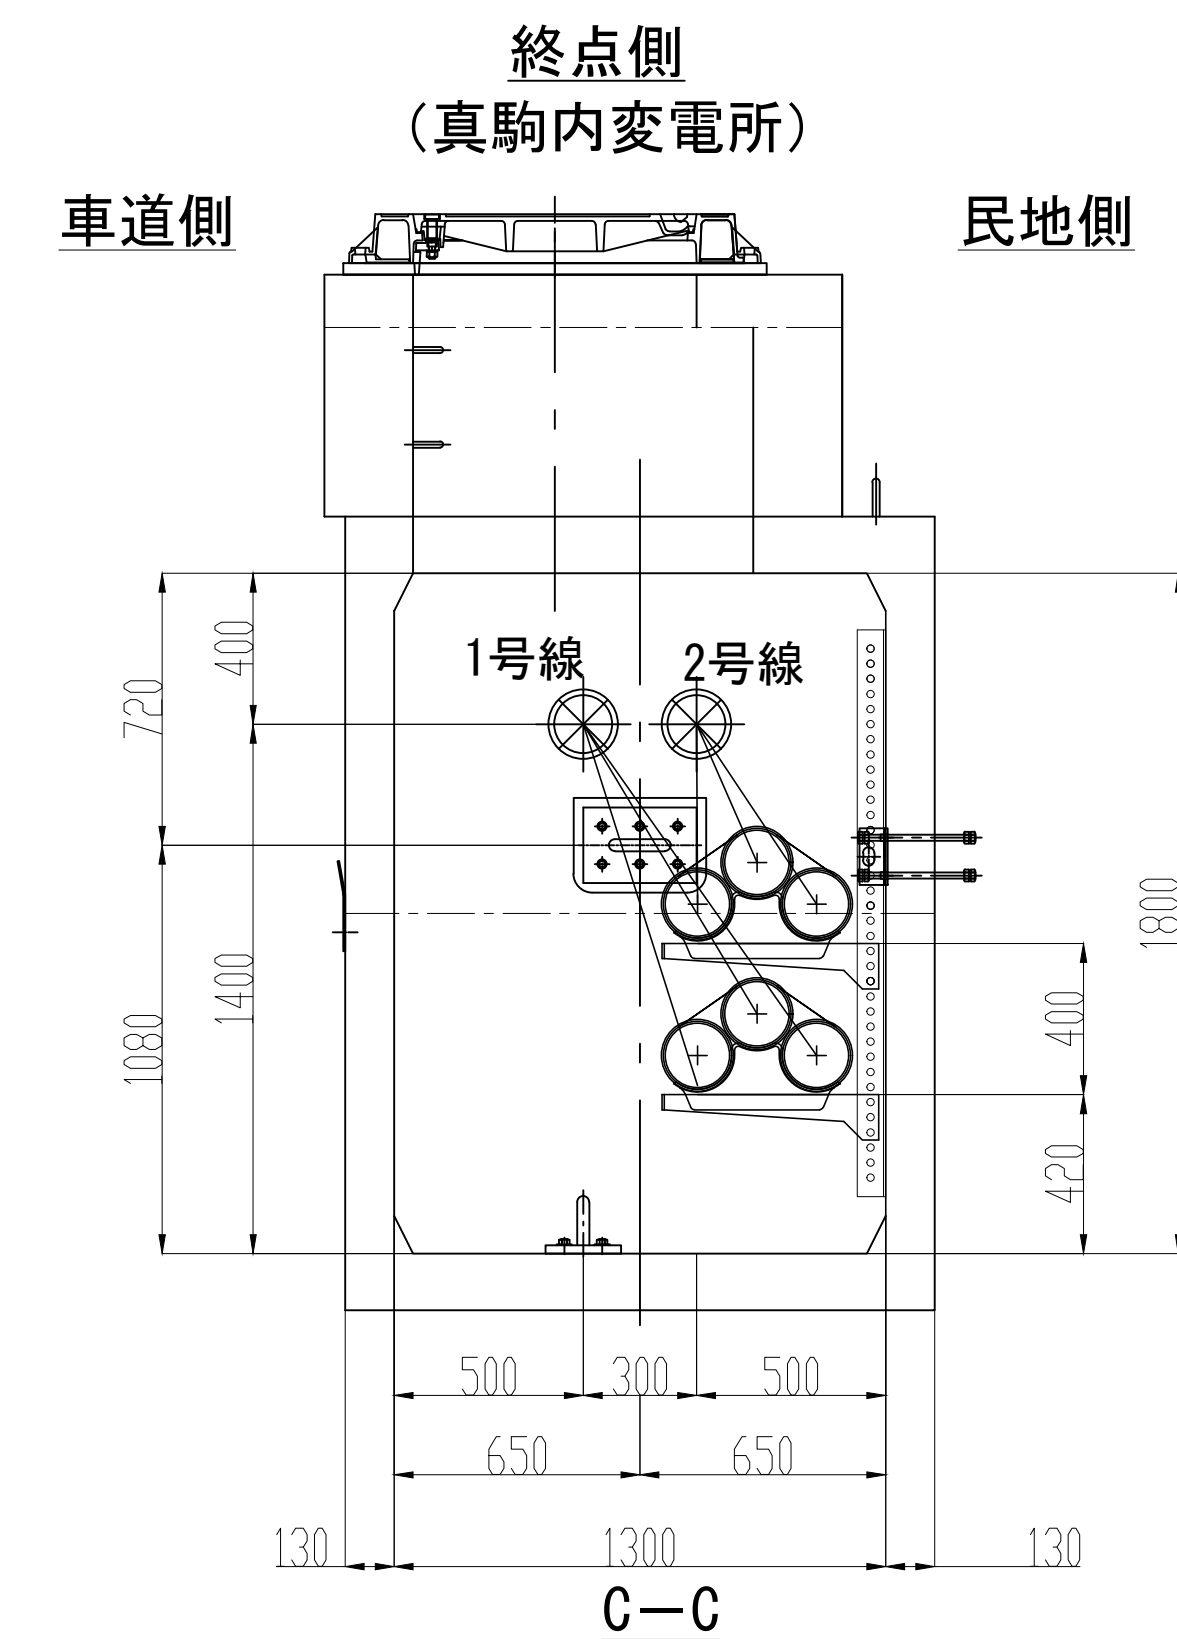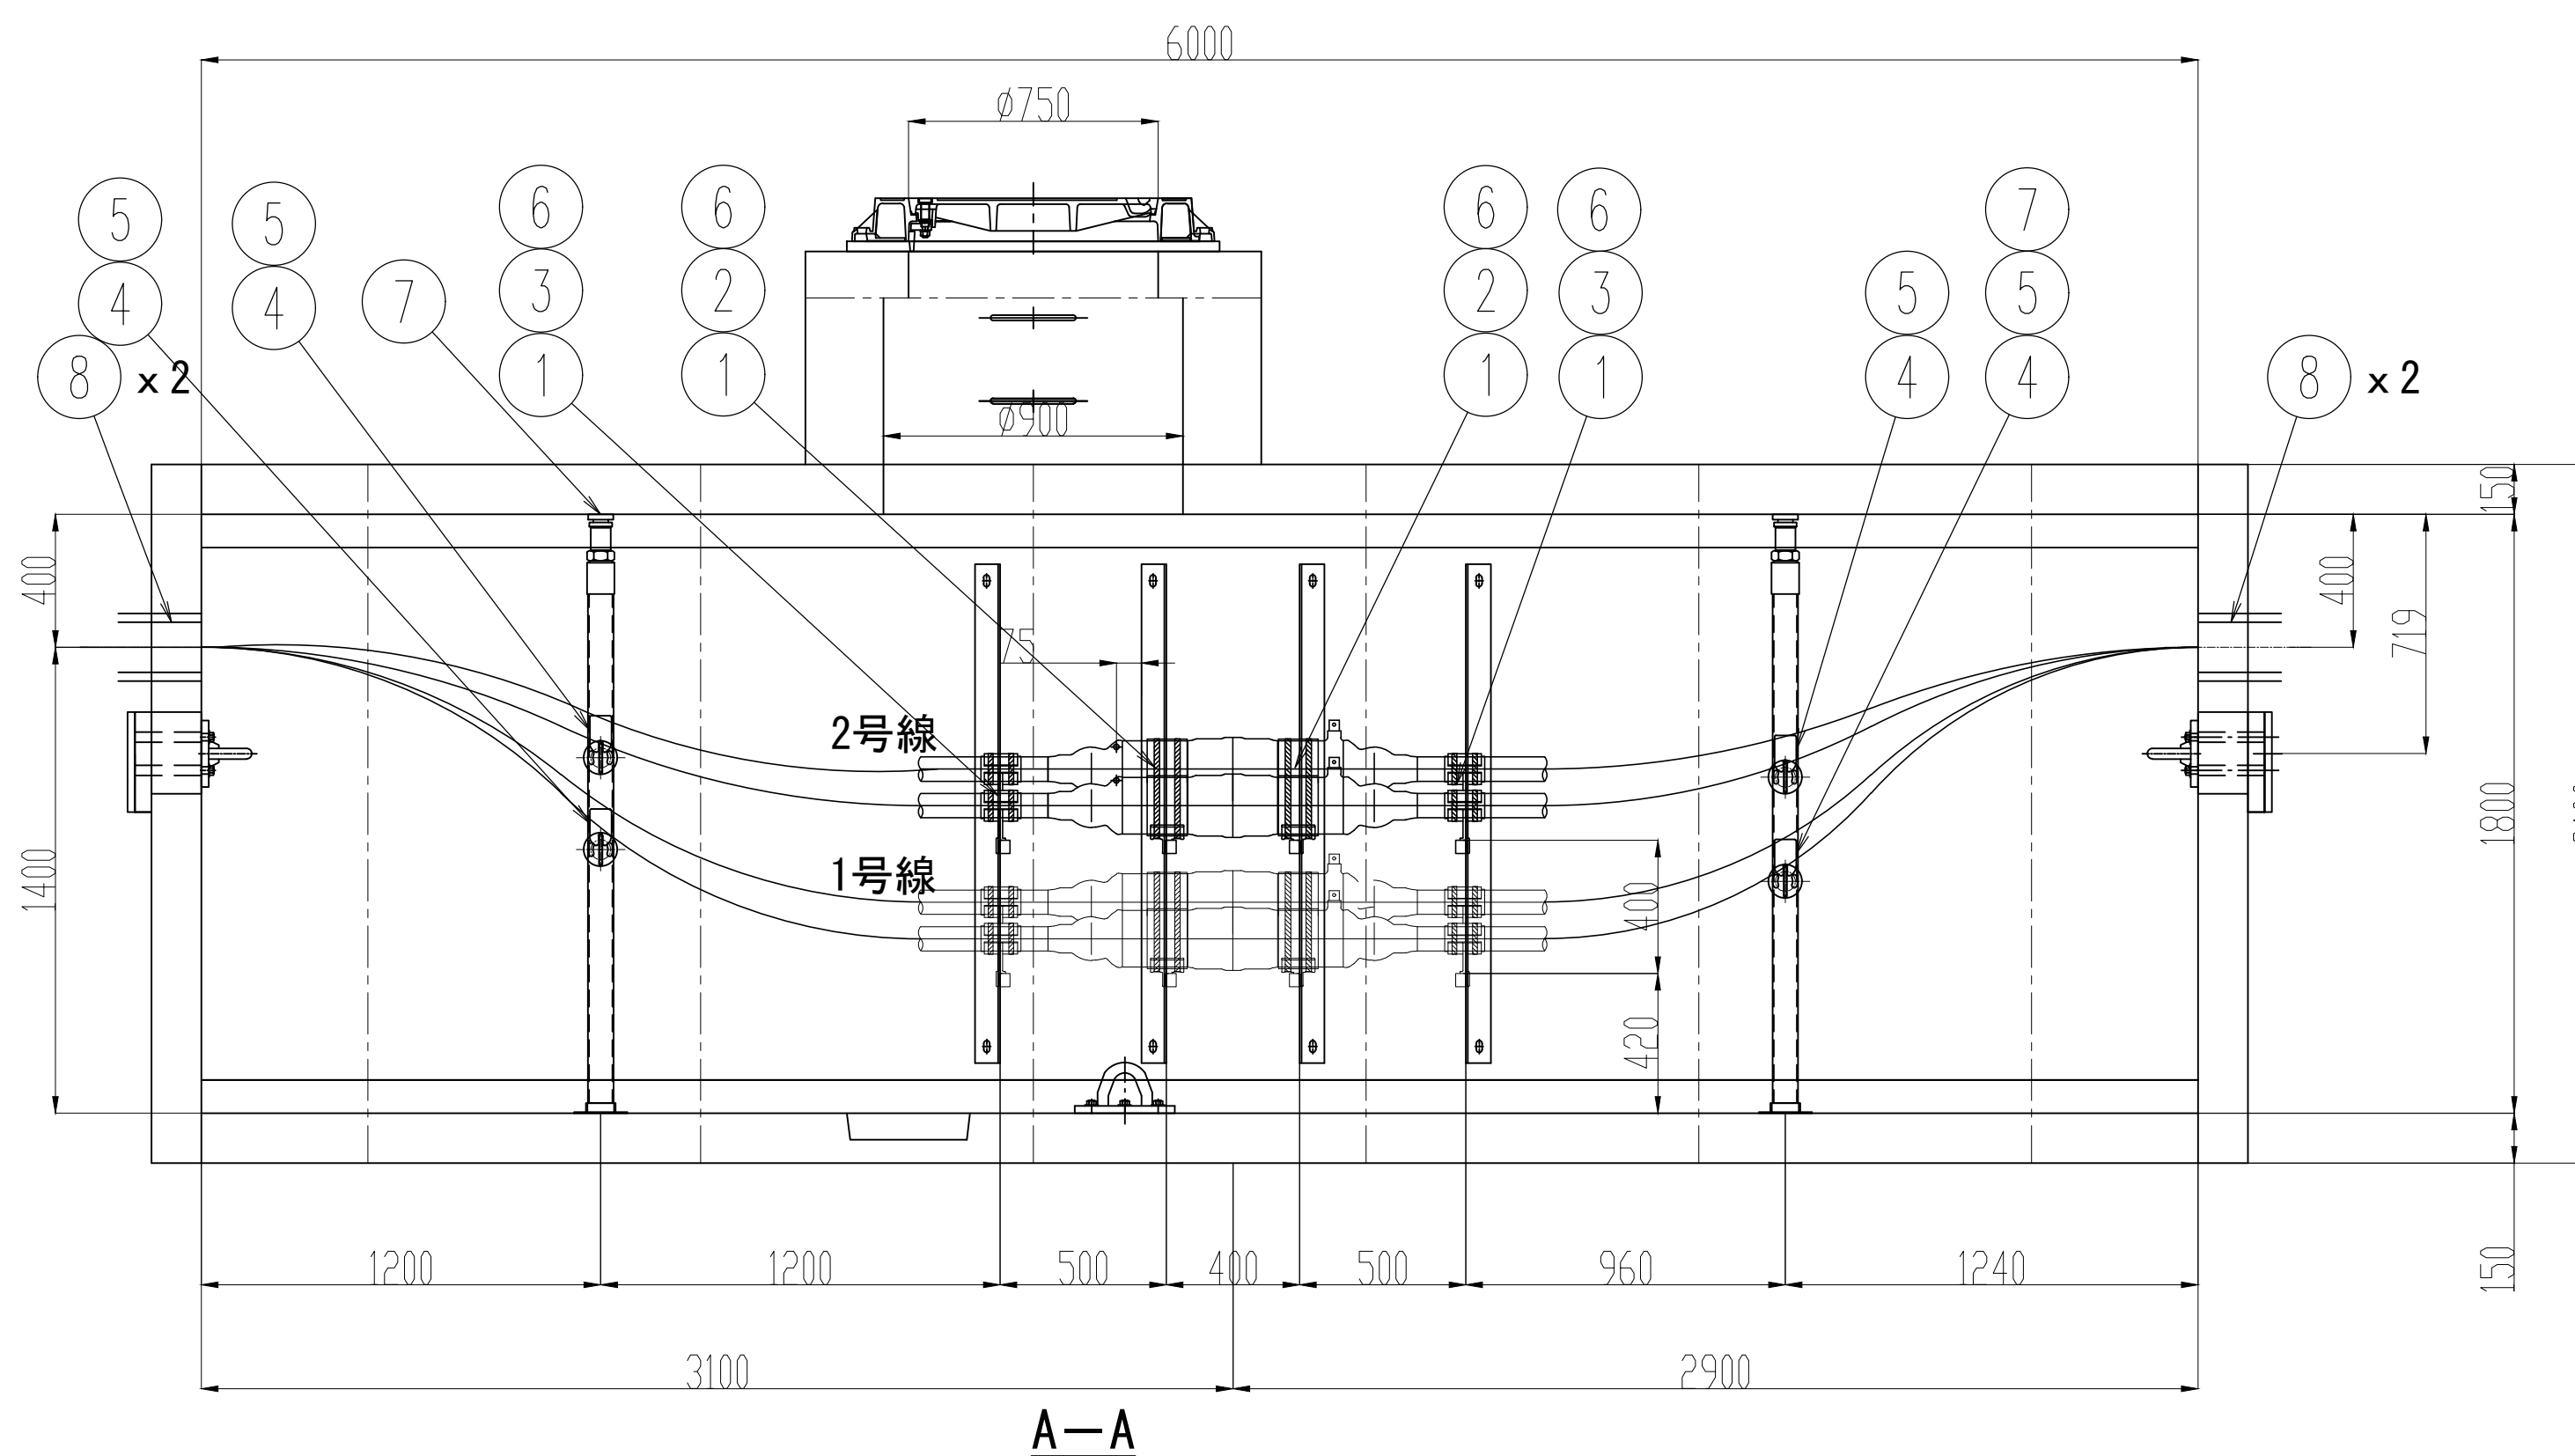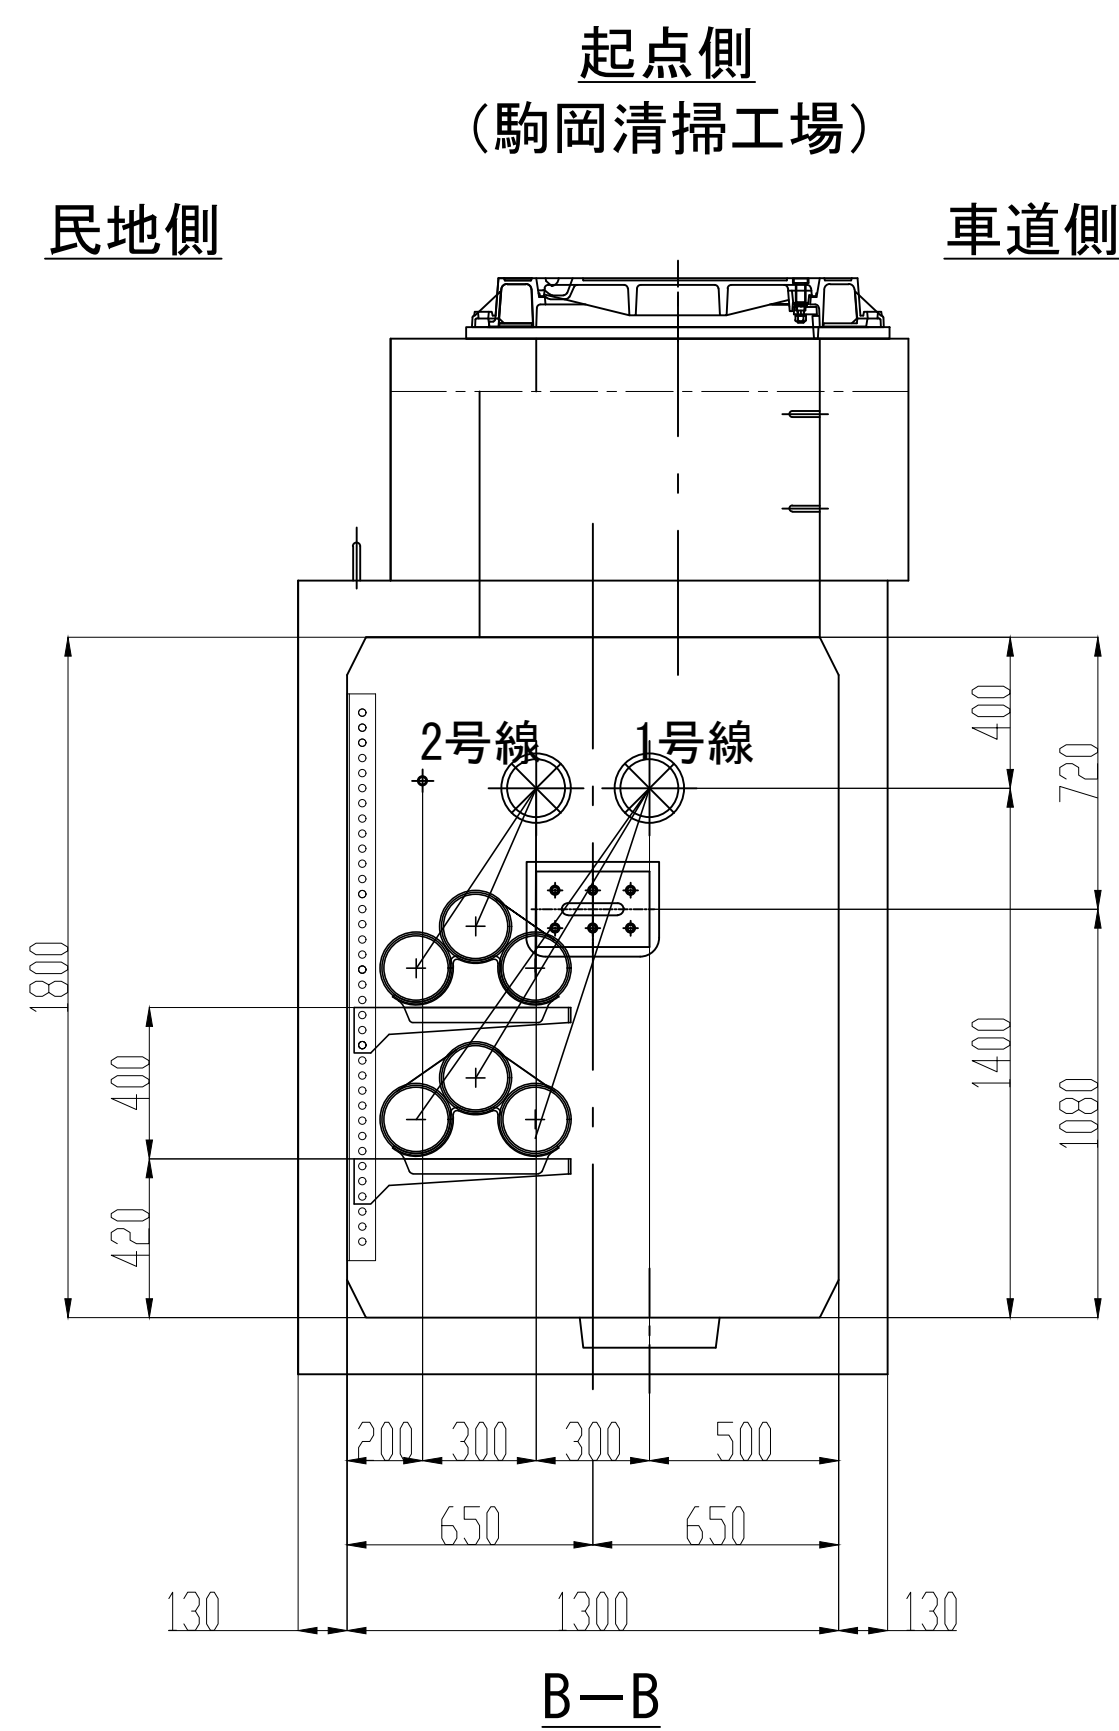


業 務 名	駒岡清掃工場 自営線保守点検業務		
図面名称	接 続 部 配 置 図 (M H - 0 2)		
札幌市環境局環境事業部	縮 尺	1:20 (1:40) ()はA3縮尺	
	図 番	12/28	

接続部 配置図 (MH-03)

S=1:20

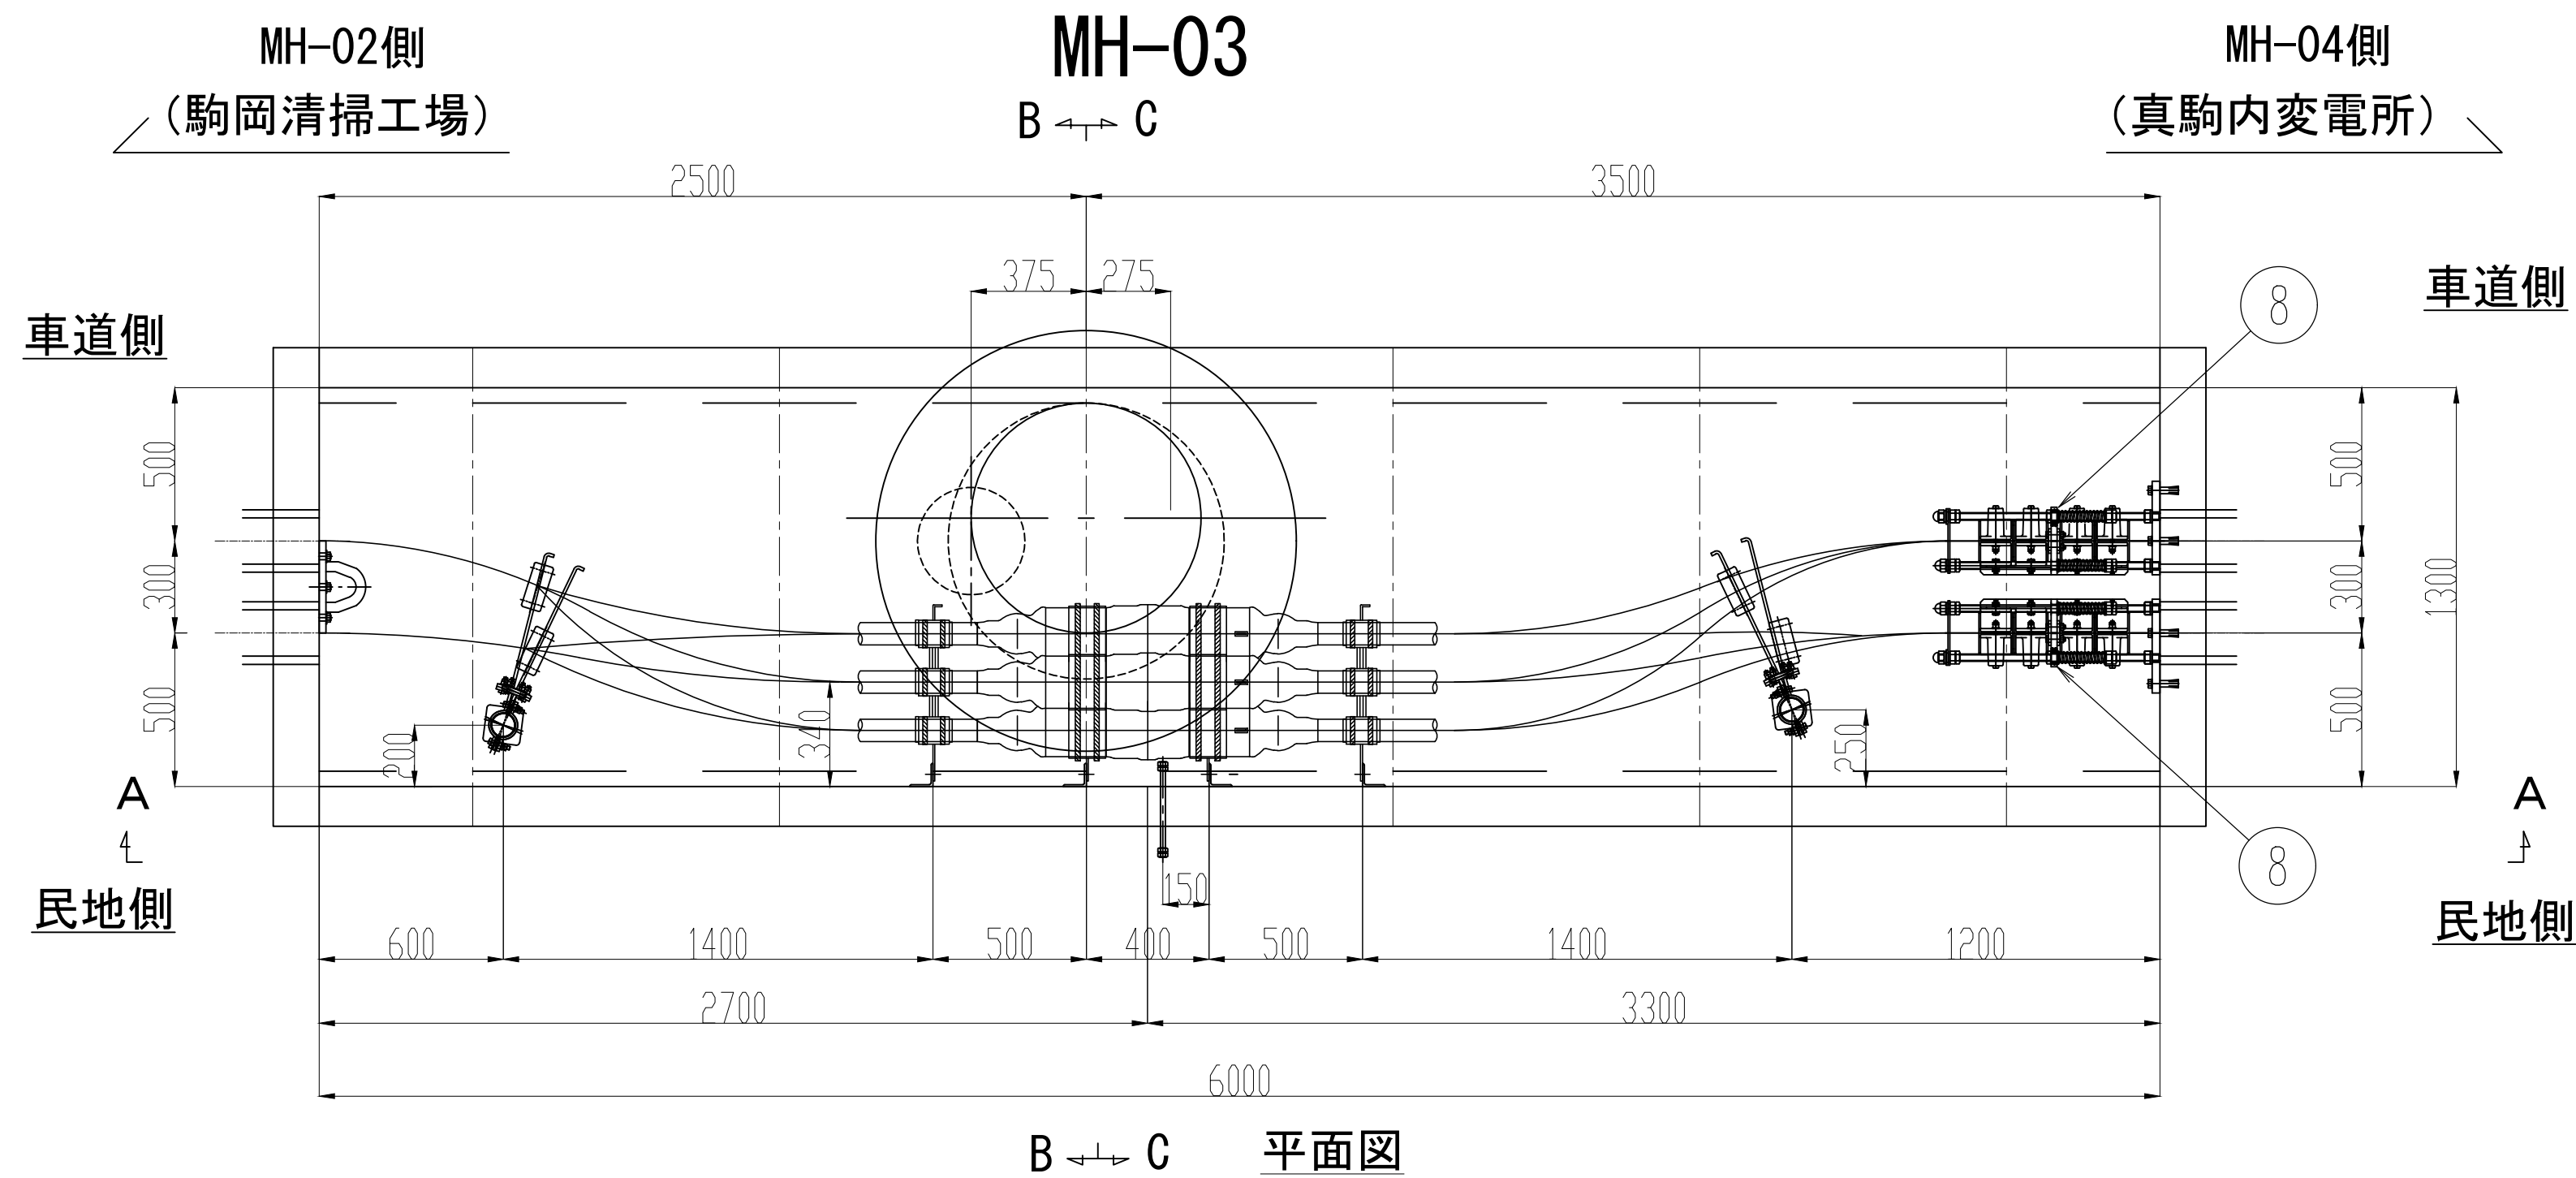


No.	品 目	仕 様	材 質	数 量	単 位
①	接続箱用受金物	500CJ	SS400	8	枚
②	接続箱用受台	φ70	AC7A	4	個
③	接続箱端用受枕	φ160	AC7A	4	個
④	ケーブル受枕	R65	磁器	4	個
⑤	ケーブル受金物	450CPF	SS400	4	枚
⑥	立金物	L75,L1500	SS400	4	本
⑦	耐震ボール	L=1750、φ75	SS400	2	本
⑧	滑落防止装置	4連	SS400	2	組
⑨	管口防水処理材	ウォーターストップ	発砲ウレタン	4	個
⑩	アンカーボルト	M16、大WJ1、SW1	SS400	6	本

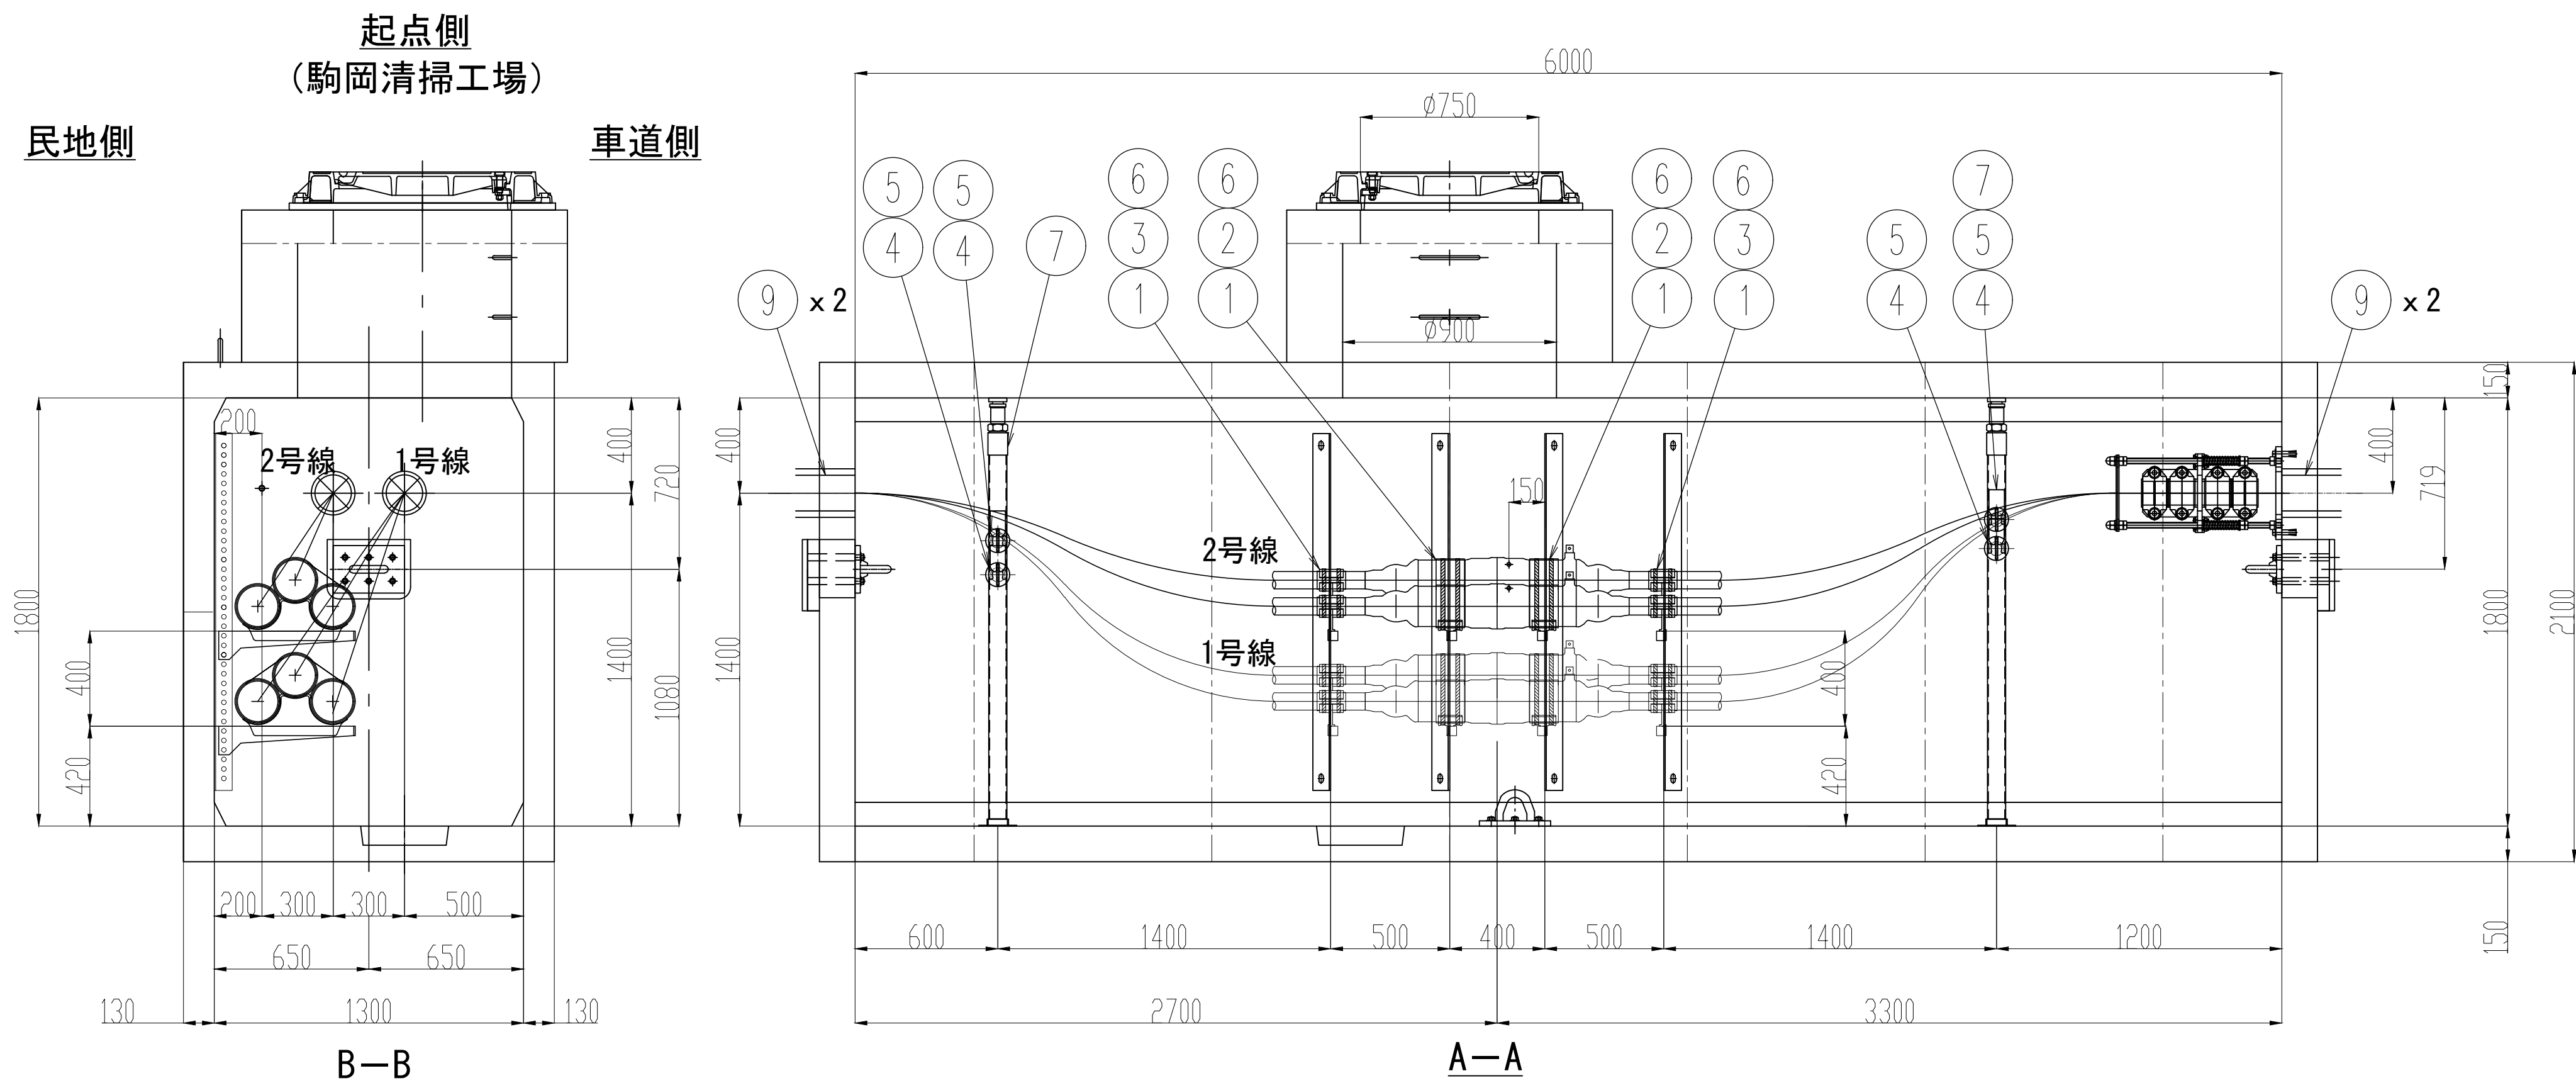



業 務 名	駒岡清掃工場 自営線保守点検業務		
図面名称	接 続 部 配 置 図 (M H - 0 3)		
札幌市環境局環境事業部			縮 尺 1:20 (1:40) ()はA3縮尺
			図 番 13/28

接続部 配置図 (MH-04)

S=1:20

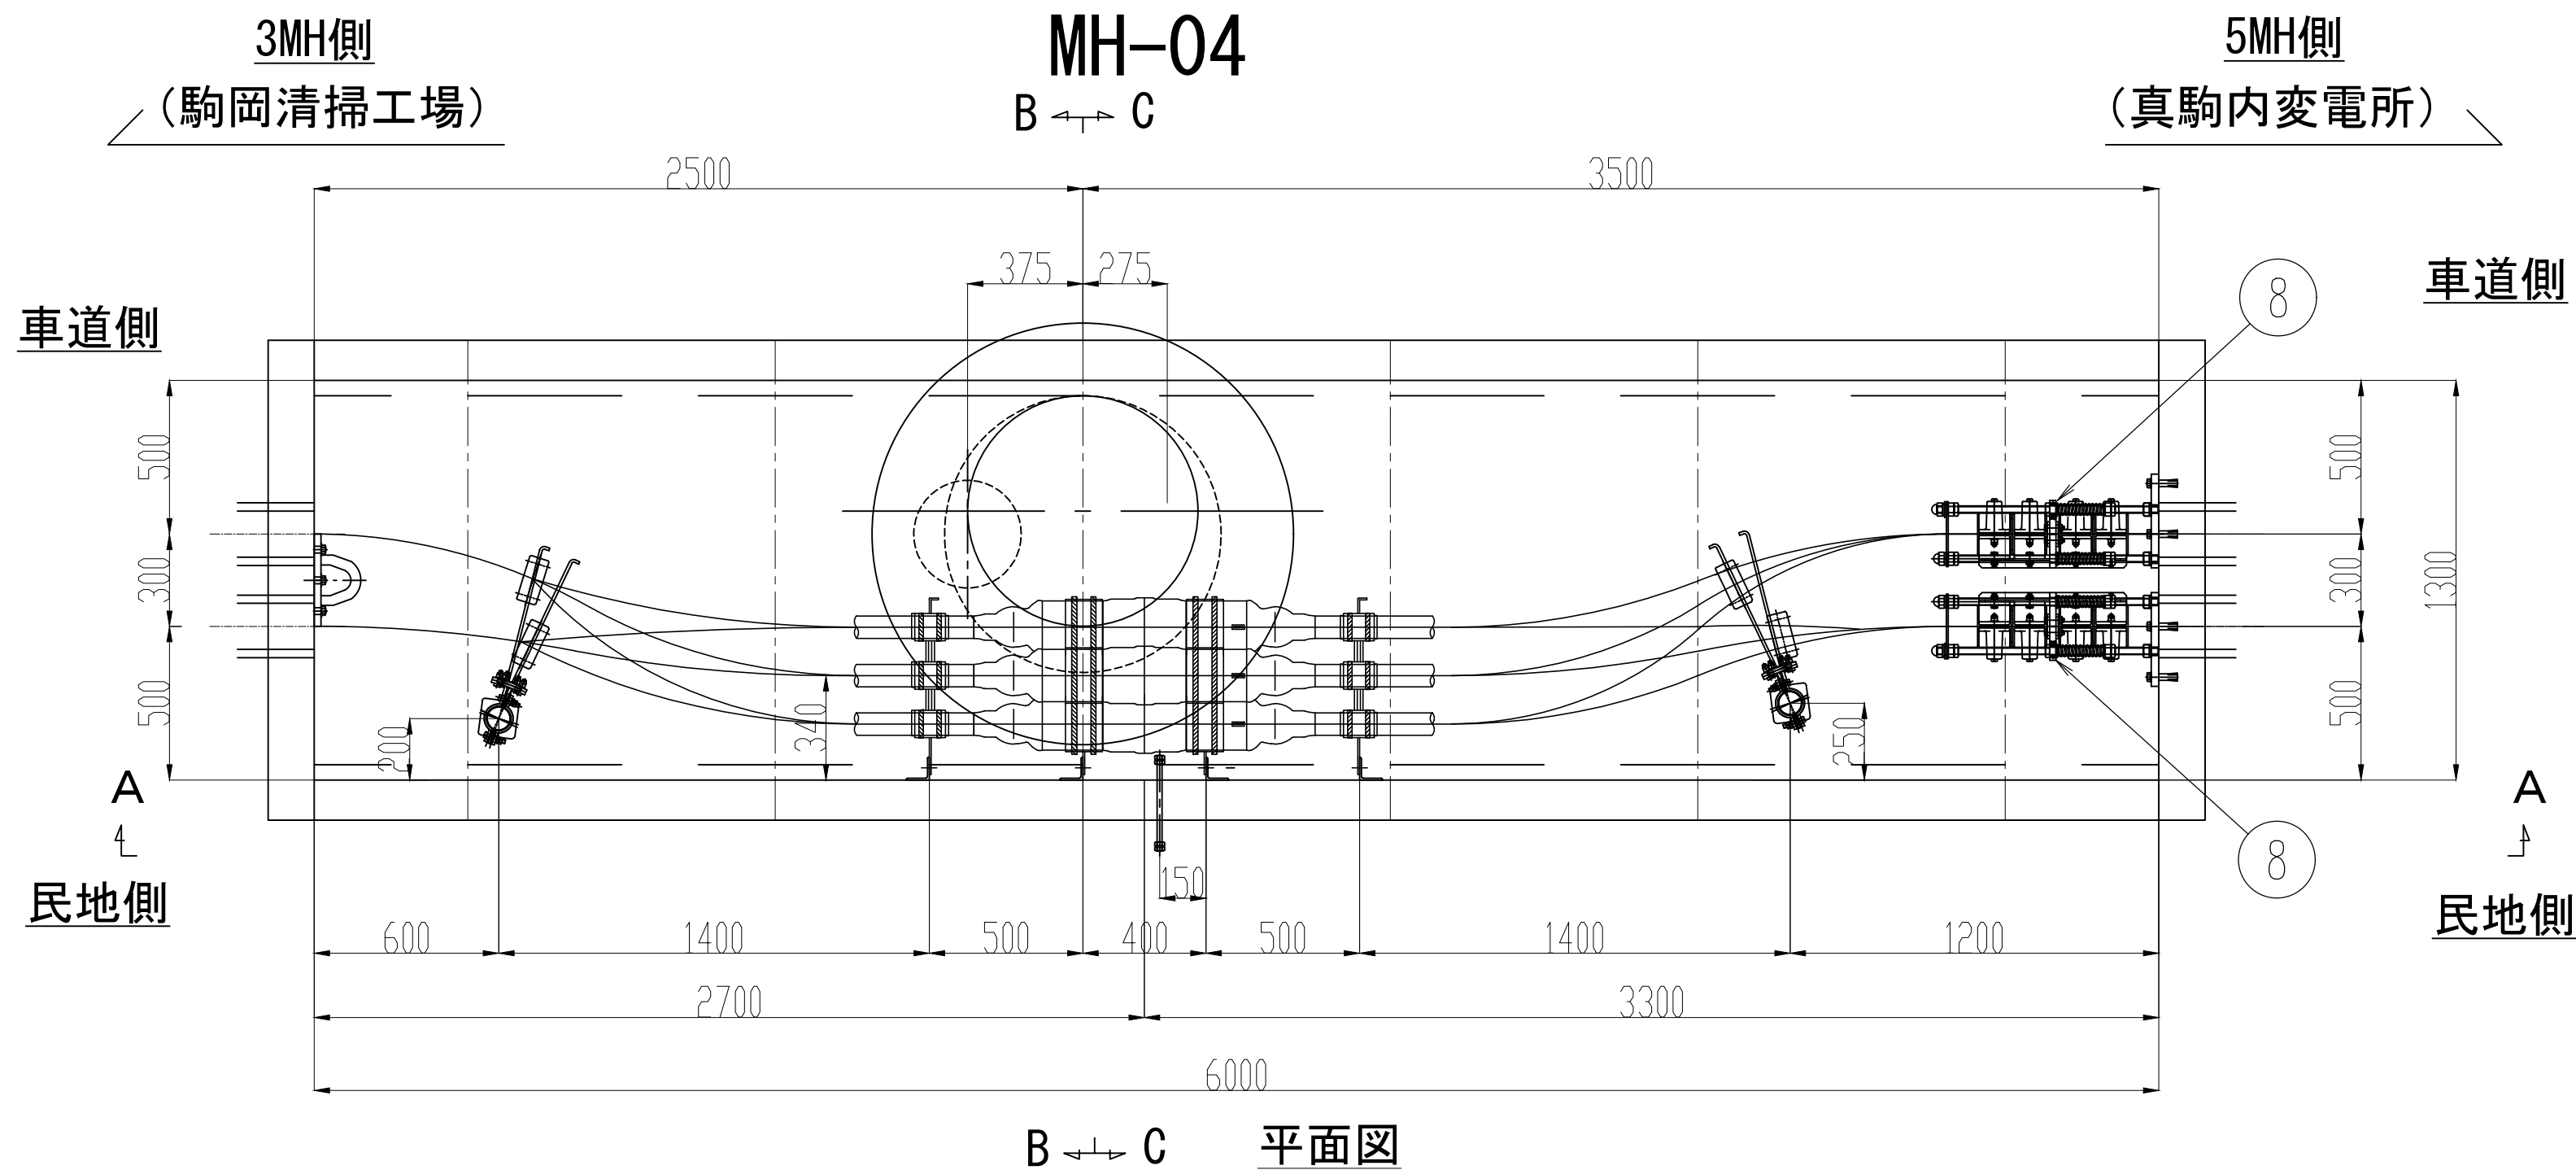


No.	品 目	仕 様	材 質	数 量	単 位
①	接続箱用受金物	500CJ	SS400	8	枚
②	接続箱用受台	φ70	AC7A	4	個
③	接続箱端用受枕	φ160	AC7A	4	個
④	ケーブル受枕	R65	磁器	4	個
⑤	ケーブル受金物	450CPF	SS400	4	枚
⑥	立金物	L75,L1500	SS400	4	本
⑦	耐震ボール	L=1750、φ75	SS400	2	本
⑧	滑落防止装置	4連	SS400	2	組
⑨	管口防水処理材	ウォーターストップ	発砲ウレタン	4	個
⑩	アンカーボルト	M16、大WJ1、SW1	SS400	6	本

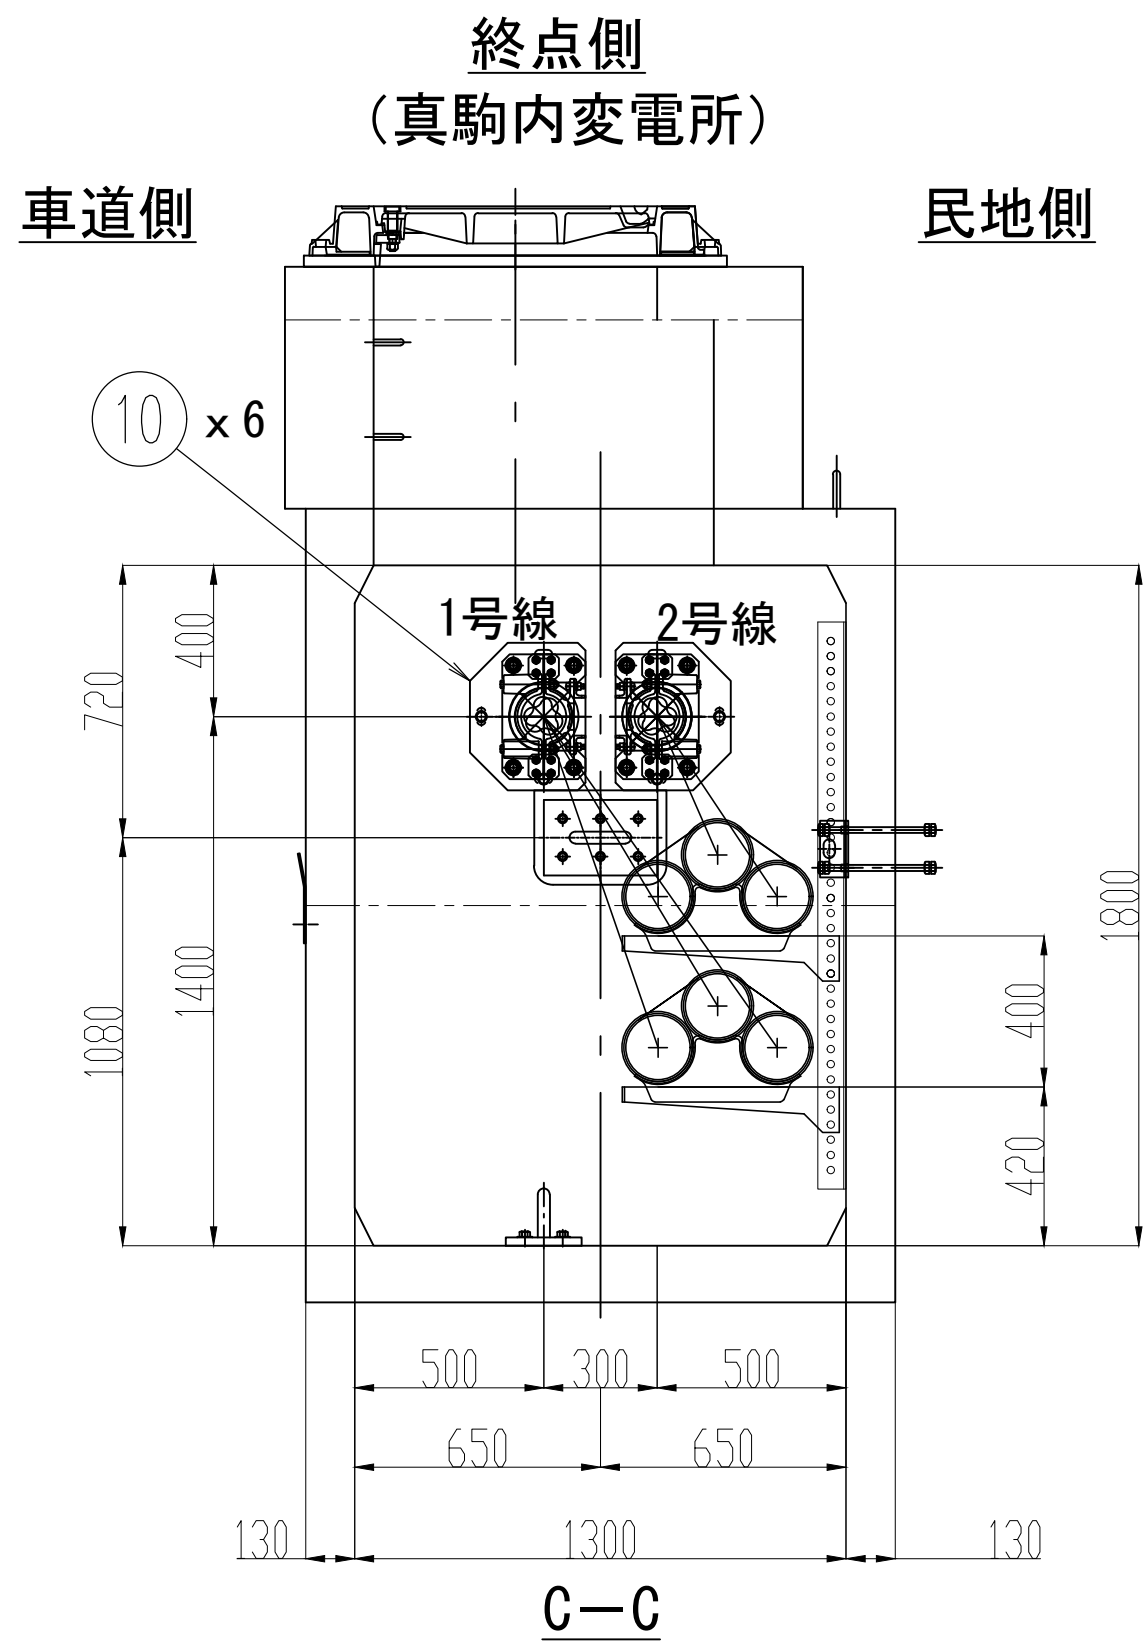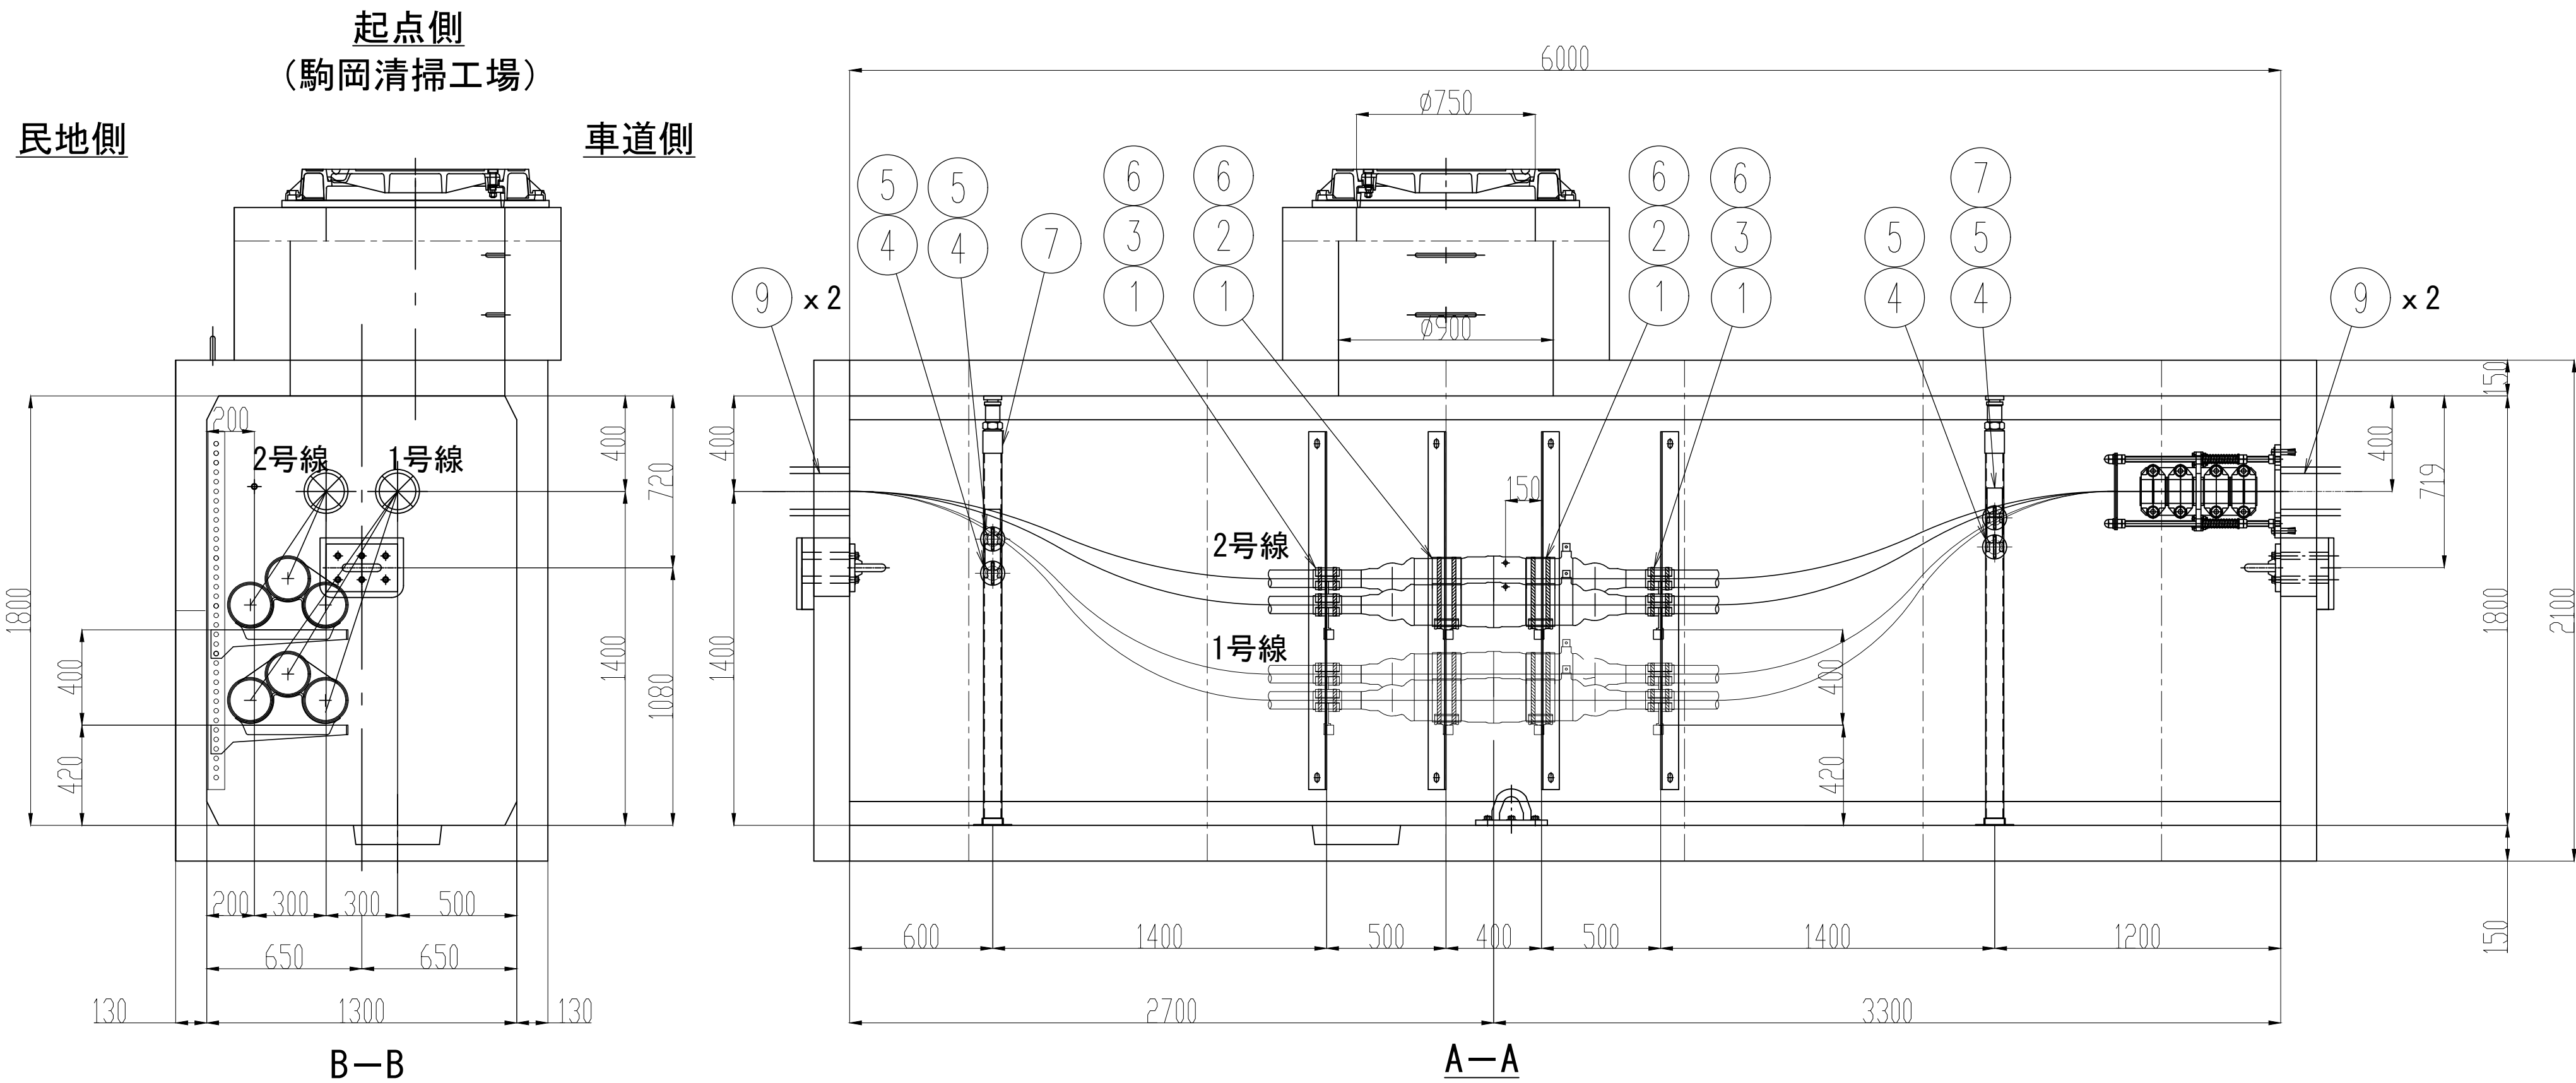


業 務 名	駒岡清掃工場 自営線保守点検業務		
図面名称	接 続 部 配 置 図 (M H - 0 4)		
札幌市環境局環境事業部			縮 尺 1:20 (1:40) ()はA3縮尺
			図 番 14/28

接続部 配置図 (MH-05)

S=1:20

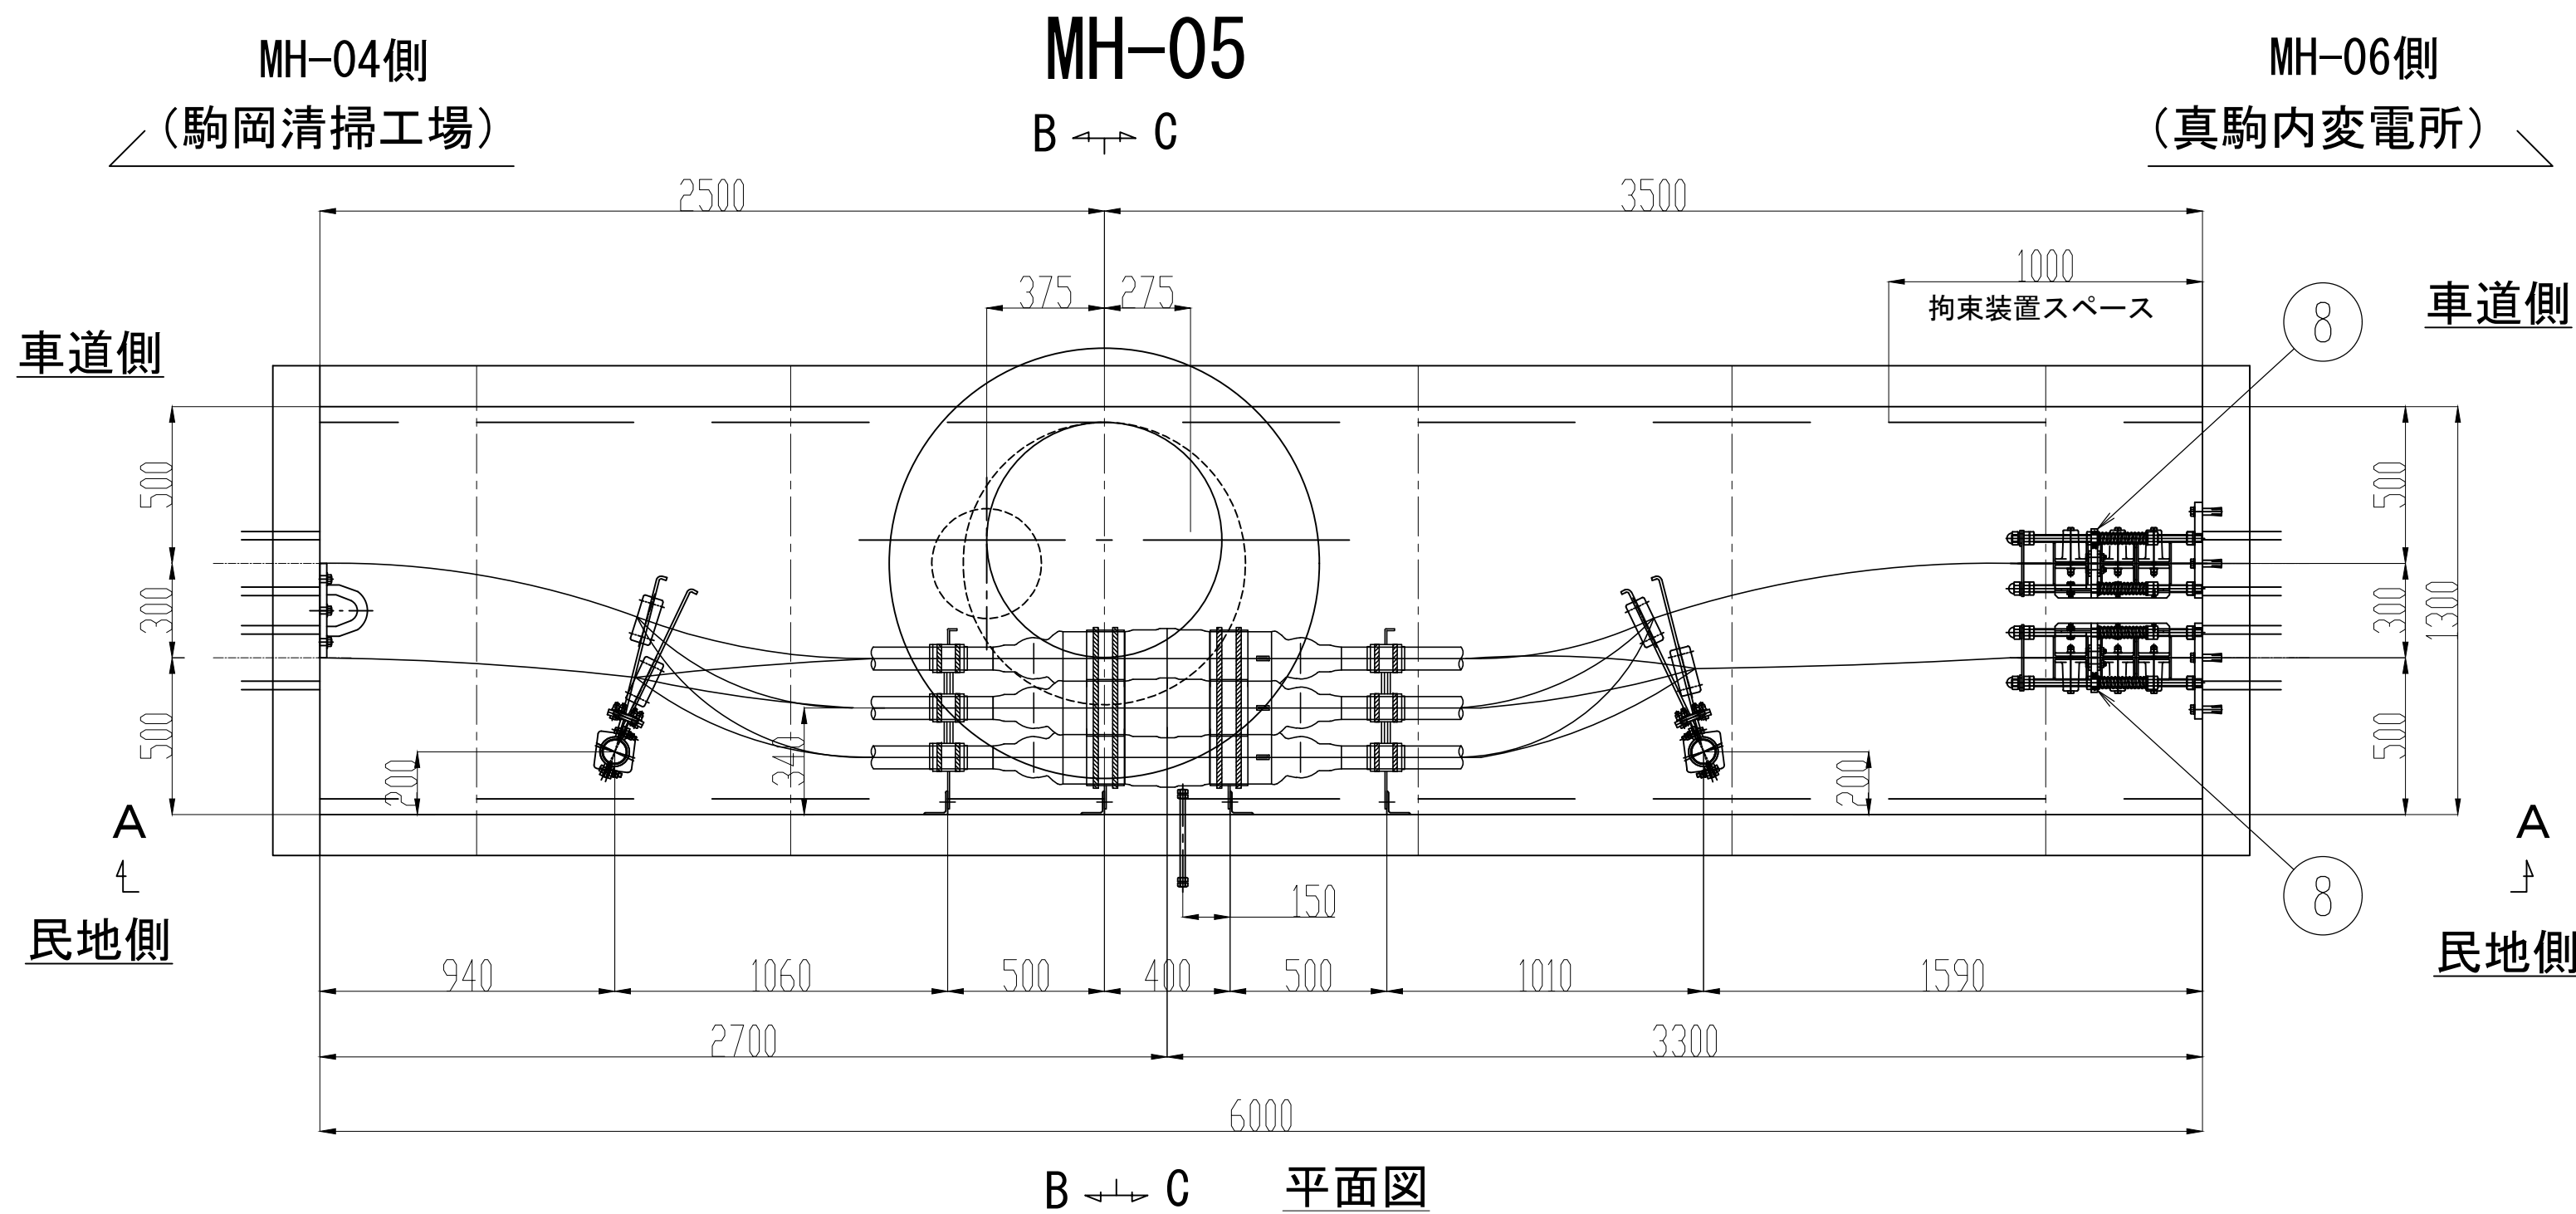


No.	品 目	仕 様	材 質	数 量	単 位
①	接続箱用受金物	500CJ	SS400	8	枚
②	接続箱用受台	φ70	AC7A	4	個
③	接続箱端用受枕	φ160	AC7A	4	個
④	ケーブル受枕	R65	磁器	4	個
⑤	ケーブル受金物	450CPF	SS400	4	枚
⑥	立金物	L75,L1500	SS400	4	本
⑦	耐震ボール	L=1750、φ75	SS400	2	本
⑧	滑落防止装置	3連	SS400	2	組
⑨	管口防水処理材	ウォーターストップ	発砲ウレタン	4	個
⑩	アンカーボルト	M16、大WJ1、SW1	SS400	6	本

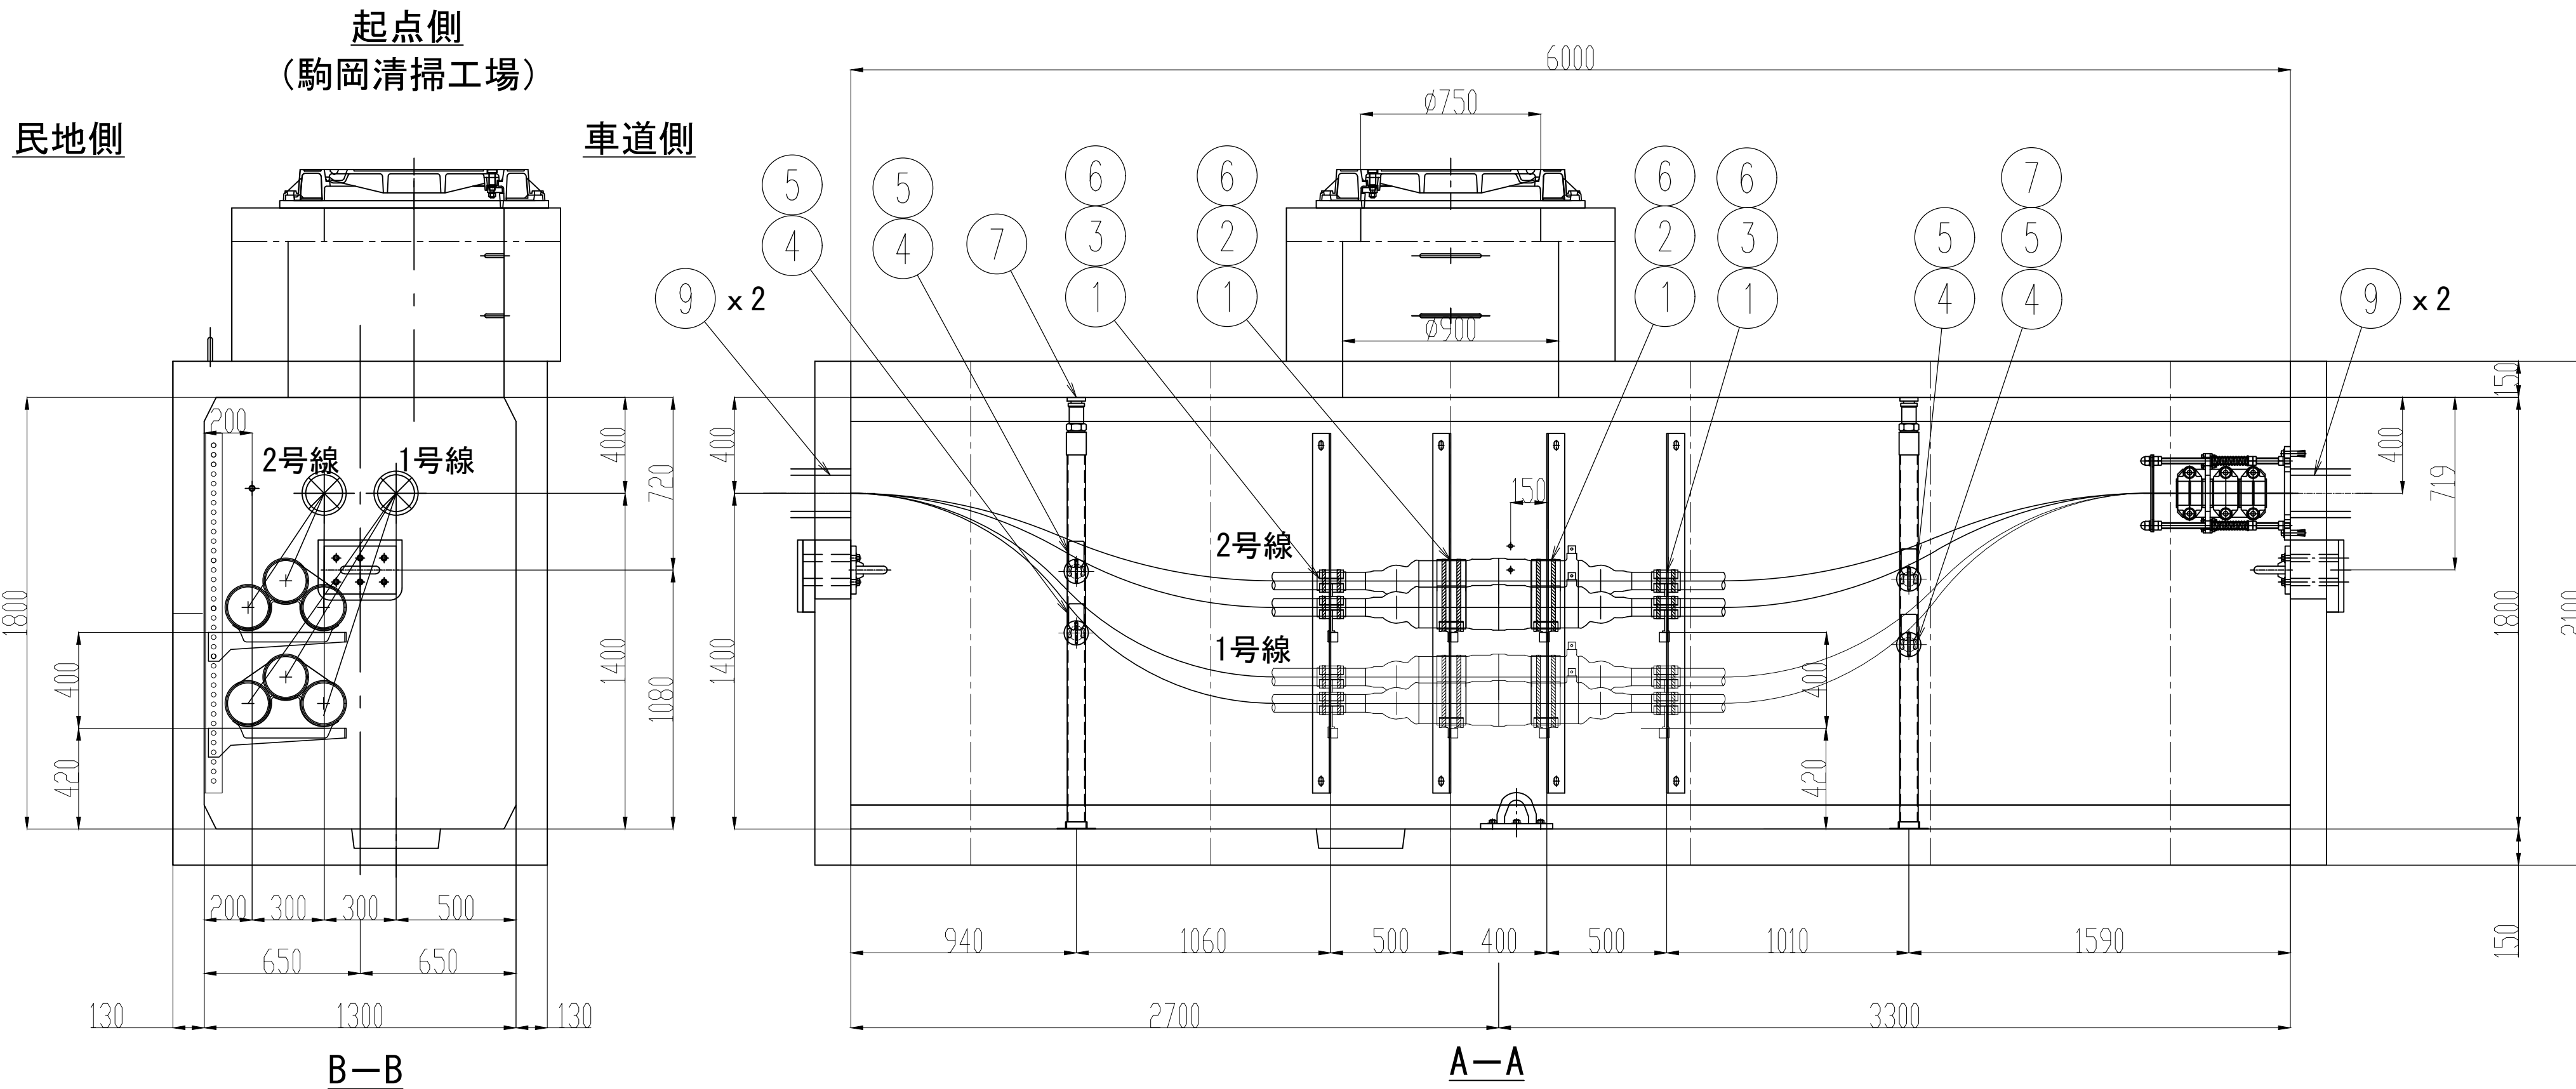




業 務 名	駒岡清掃工場 自営線保守点検業務		
図面名称	接 続 部 配 置 図 (M H - 0 5)		
札幌市環境局環境事業部			縮 尺 1:20 (1:40) ()はA3縮尺
			図 番 15/28

接続部 配置図 (MH-06)

S=1:20

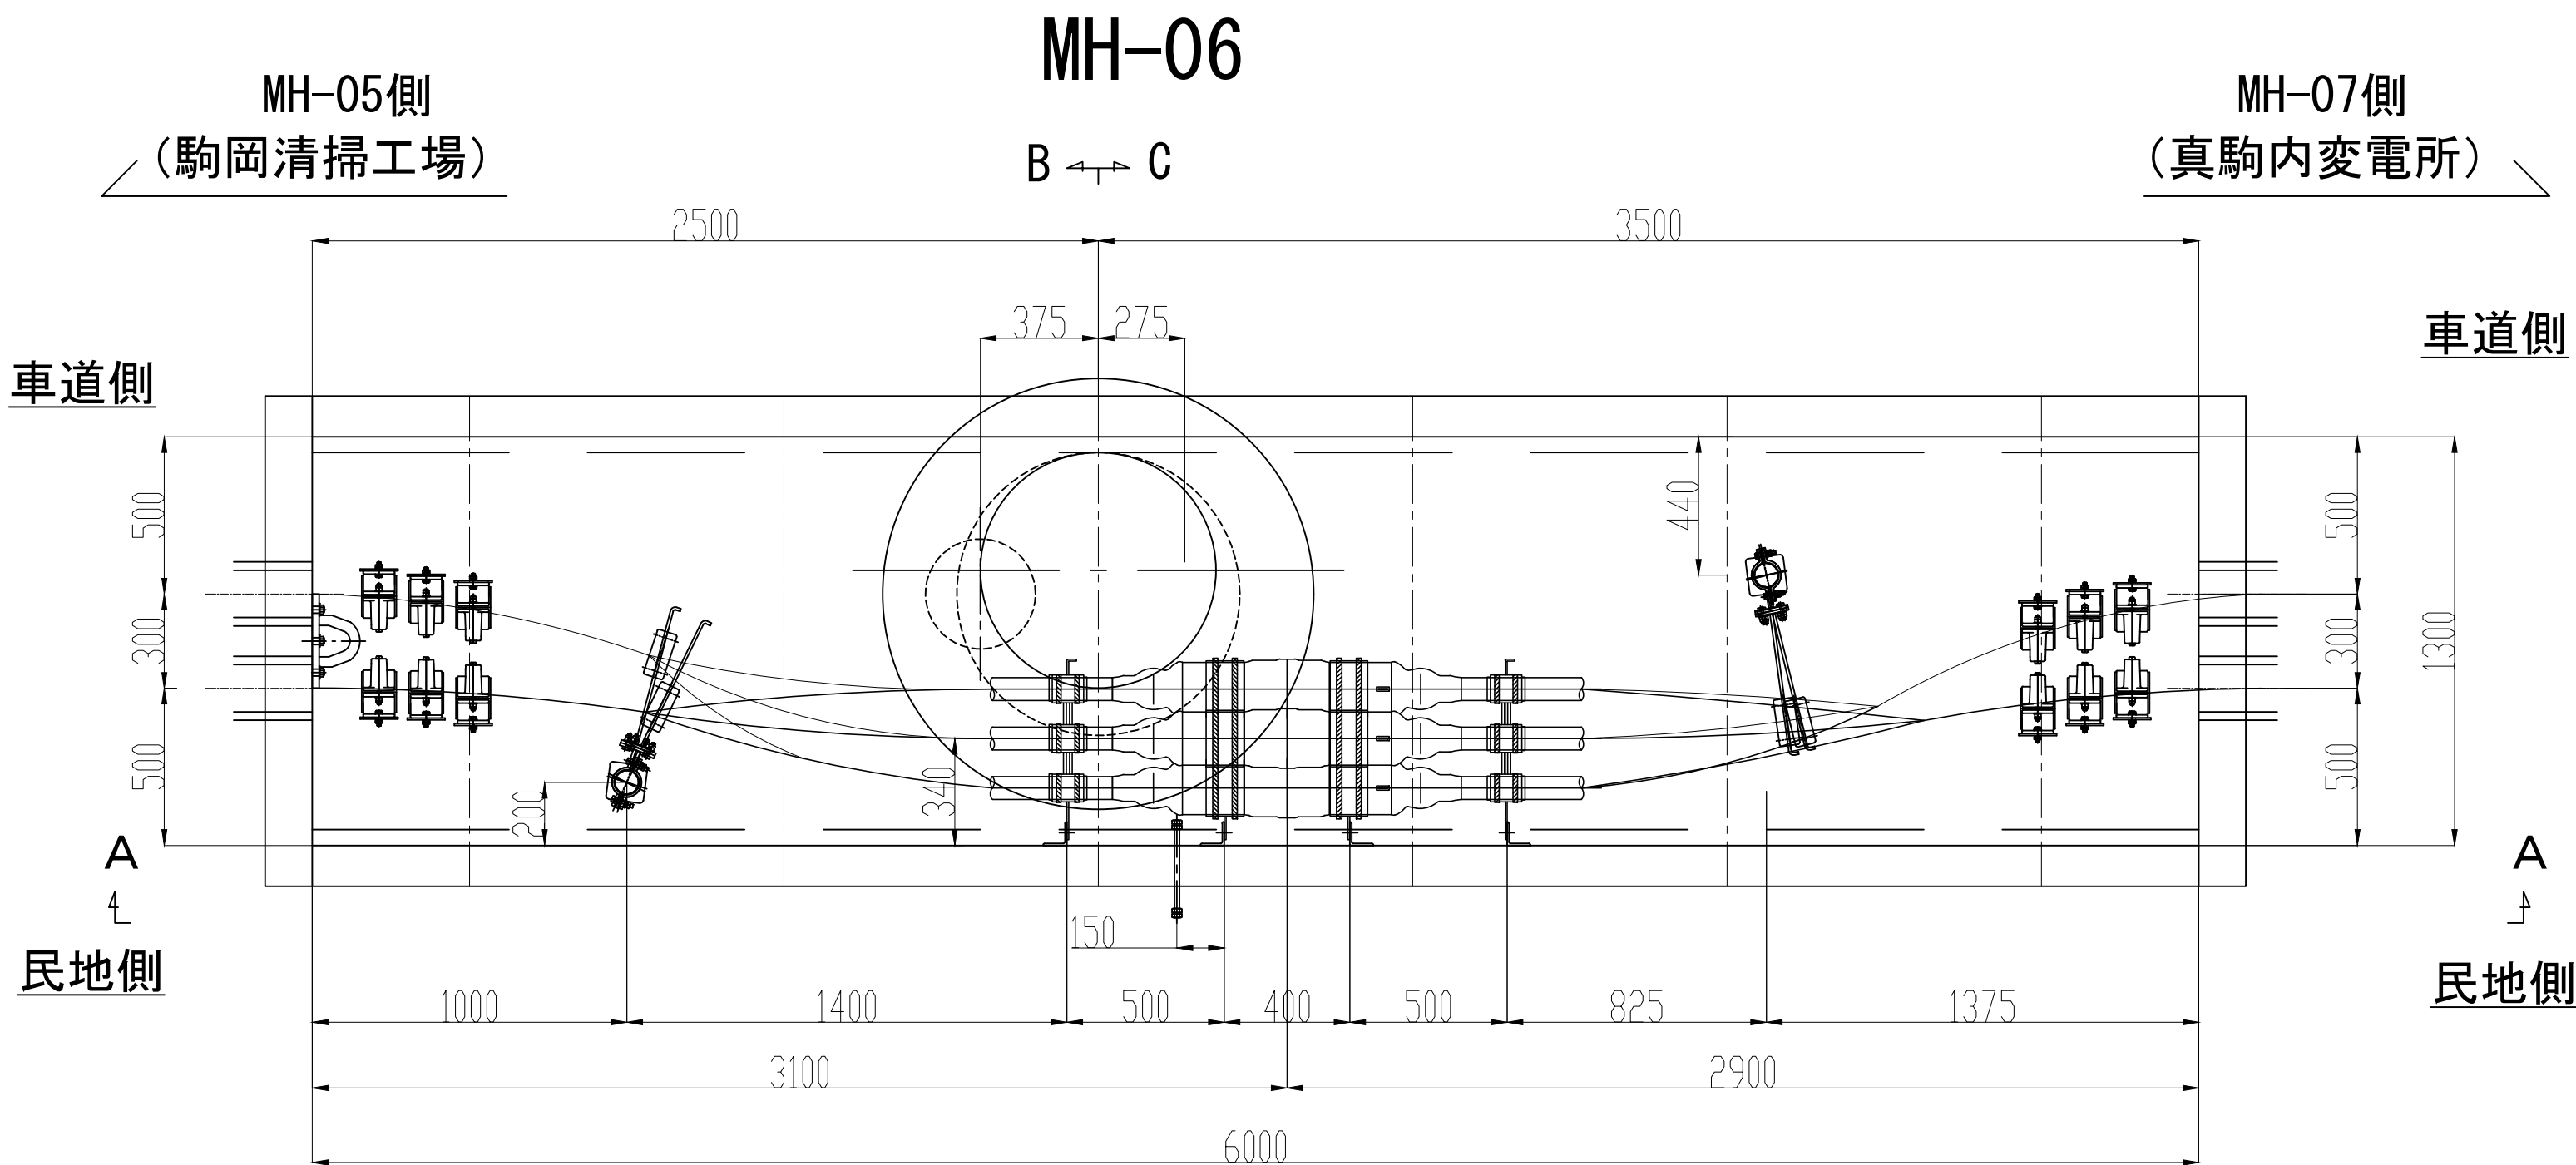


No.	品 目	仕 様	材 質	数 量	単 位
①	接続箱用受金物	500CJ	SS400	8	枚
②	接続箱用受台	φ70	AC7A	4	個
③	接続箱端用受枕	φ160	AC7A	4	個
④	ケーブル受枕	R65	磁器	4	個
⑤	ケーブル受金物	450CPF	SS400	4	枚
⑥	立金物	L75,L1500	SS400	4	本
⑦	耐震ボール	L=1750, φ75	SS400	2	本
⑧	管口防水処理材	ウォーターストップ	発砲ウレタン	4	個
⑨	波乗り移動現象対策用拘束装置			12	組

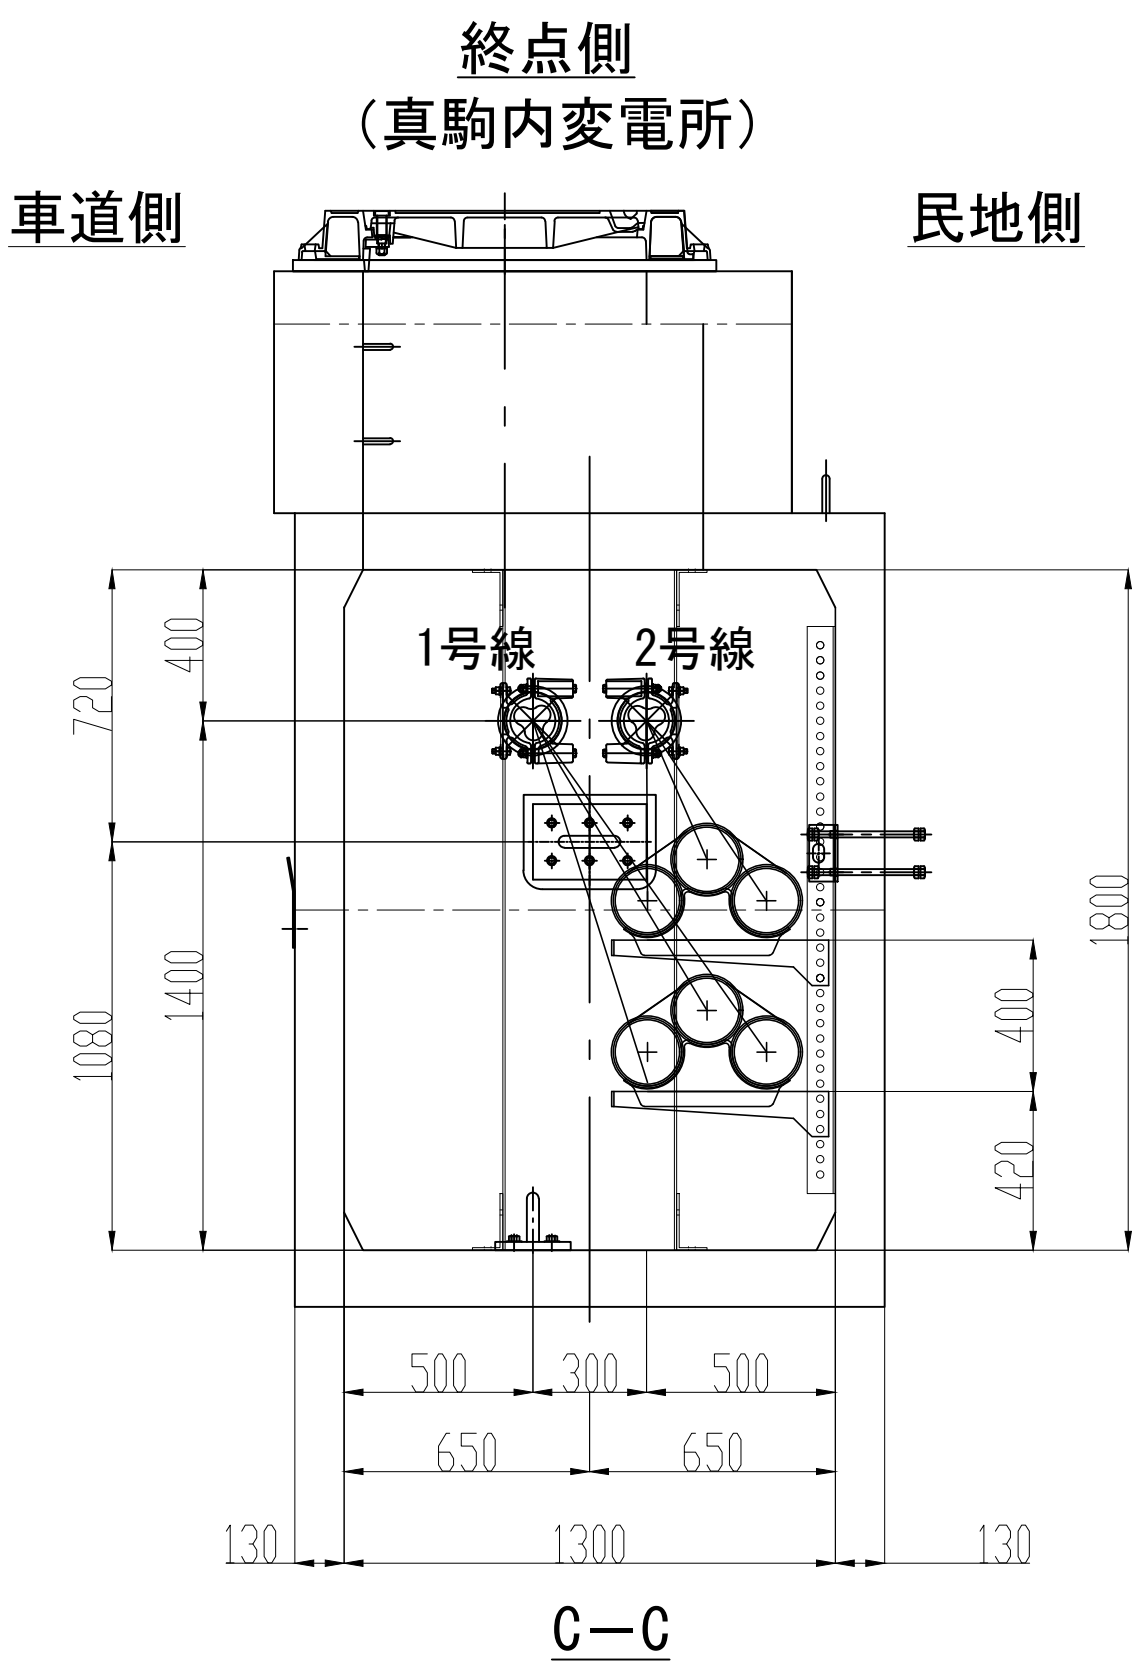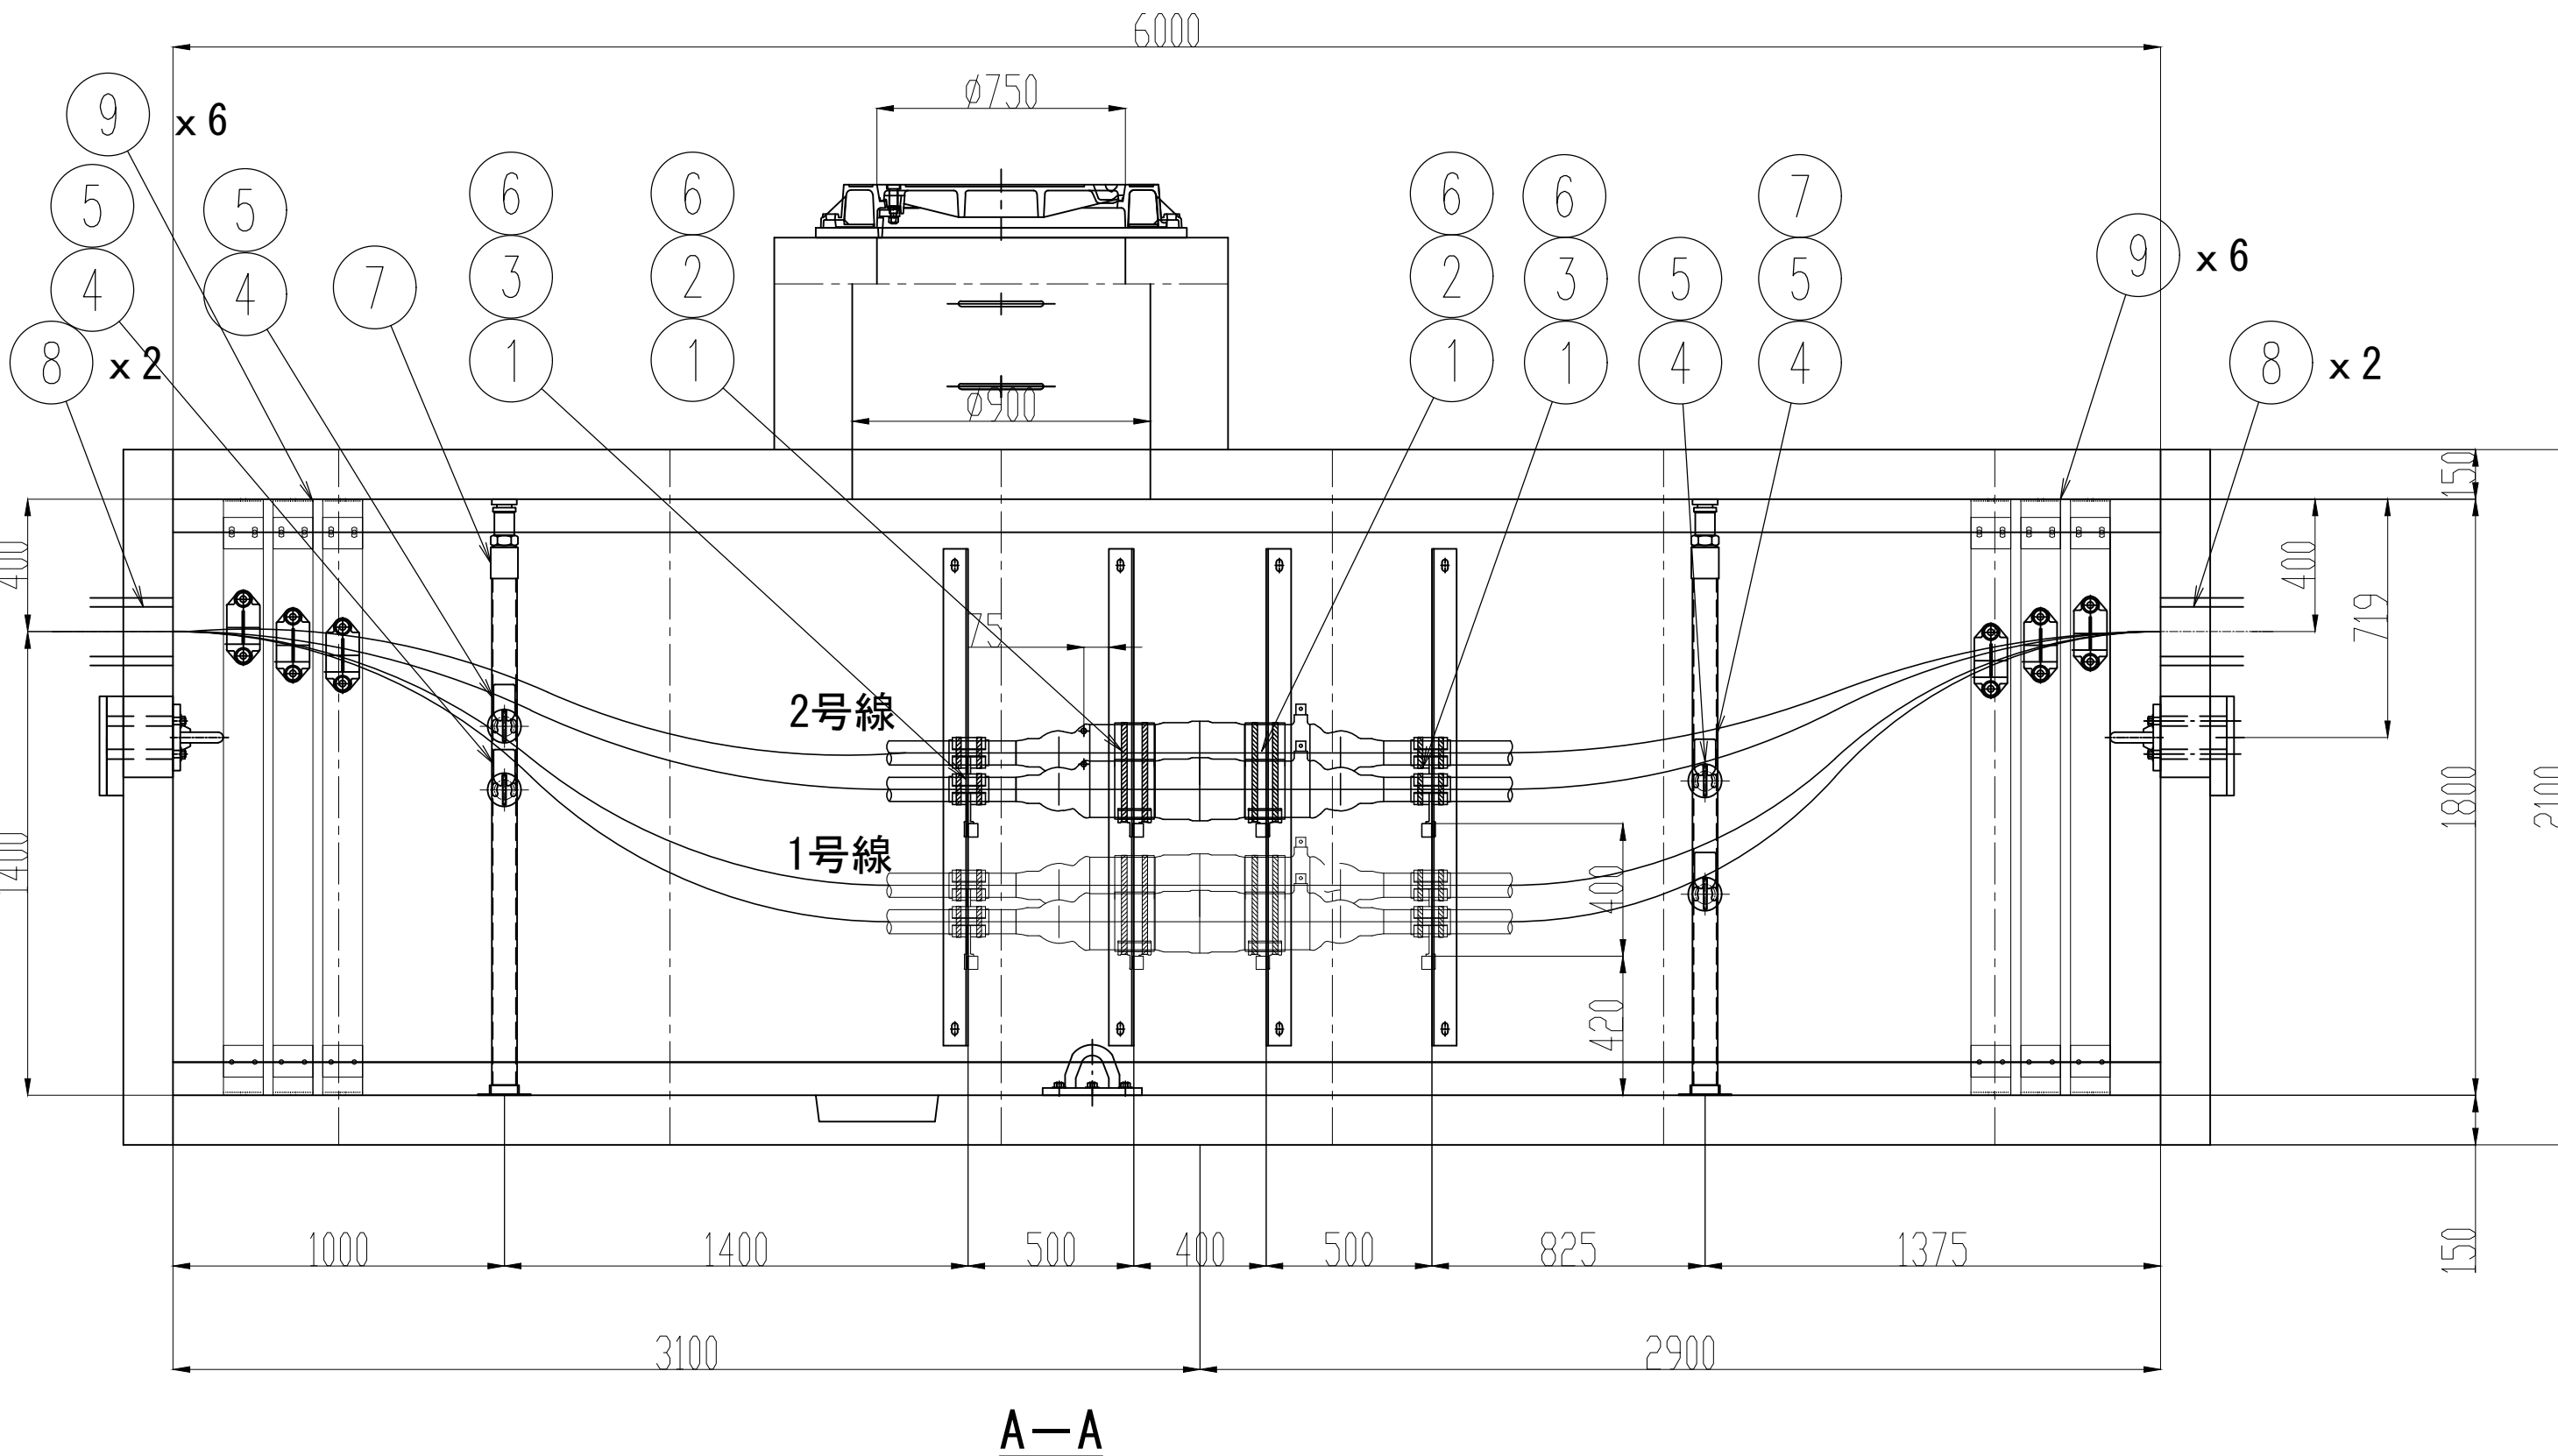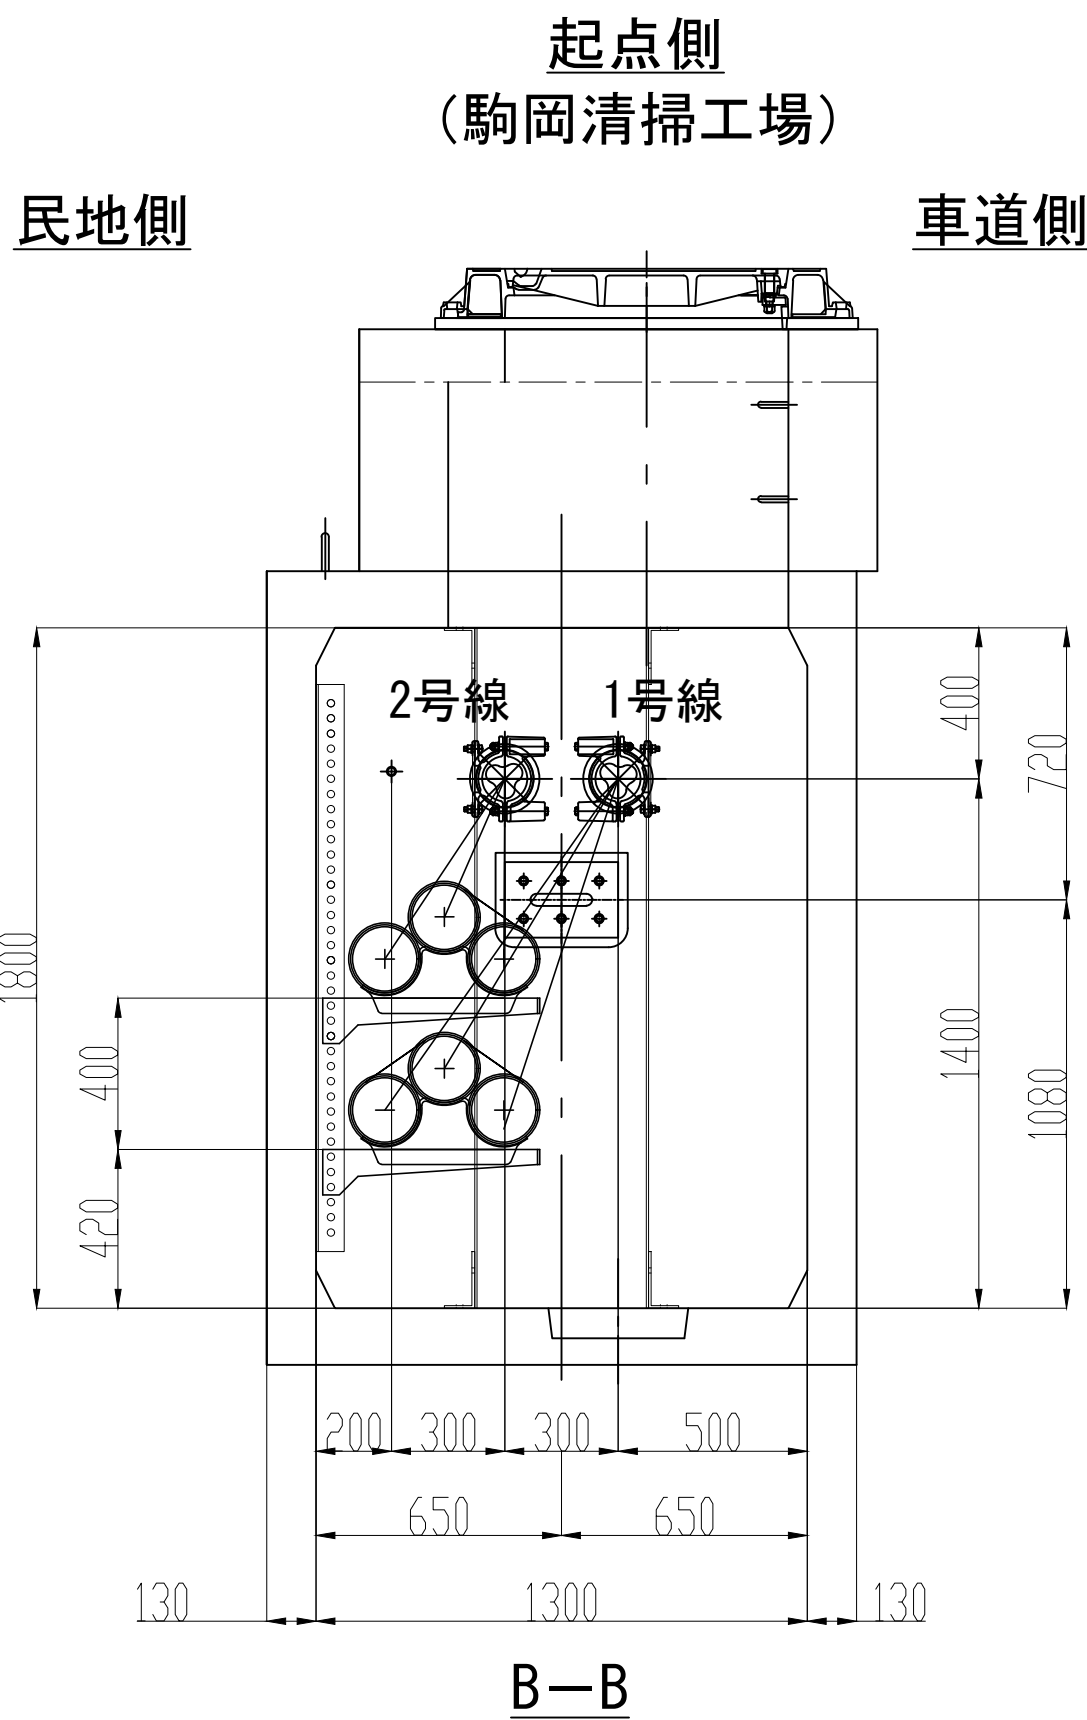




業 務 名	駒岡清掃工場 自営線保守点検業務		
図面名称	接 続 部 配 置 図 (M H - 0 6)		
札幌市環境局環境事業部			縮 尺 1:20 (1:40) ()はA3縮尺
			図 番 16/28

接続部 配置図 (MH-07)

S=1:20

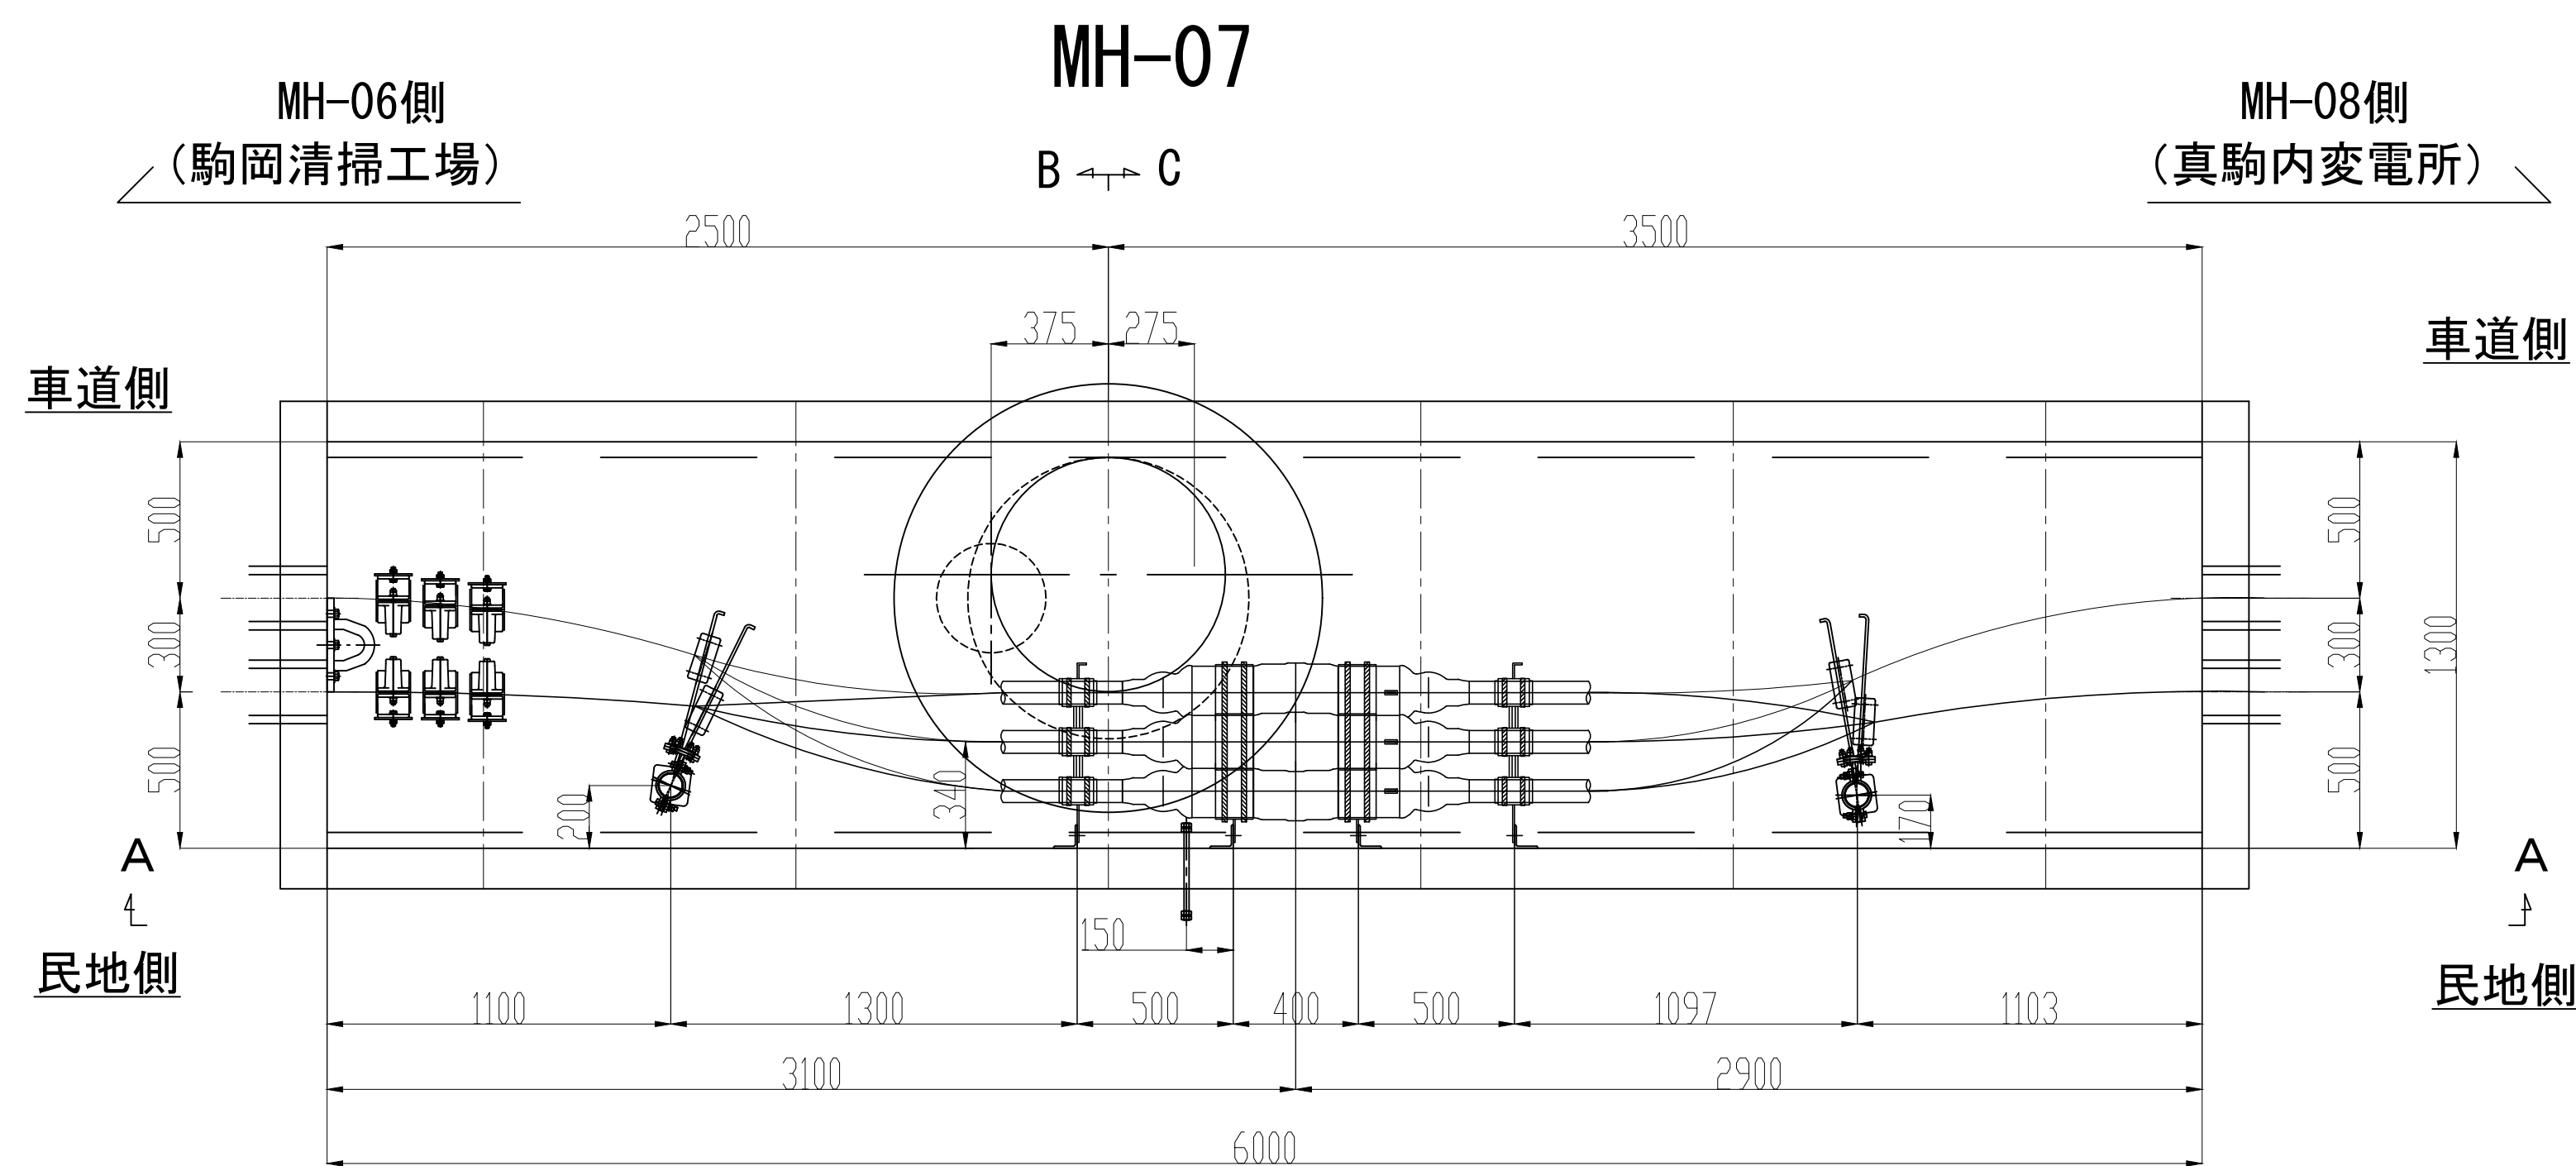


No.	品 目	仕 様	材 質	数 量	単 位
①	接続箱用受金物	500CJ	SS400	8	枚
②	接続箱用受台	φ70	AC7A	4	個
③	接続箱端用受枕	φ160	AC7A	4	個
④	ケーブル受枕	R65	磁器	4	個
⑤	ケーブル受金物	450CPF	SS400	4	枚
⑥	立金物	L75,L1500	SS400	4	本
⑦	耐震ボール	L=1750、φ75	SS400	2	本
⑧	管口防水処理材	ウォーターストップ	発砲ウレタン	4	個
⑨	波乗り移動現象対策用拘束装置			6	組
⑩					

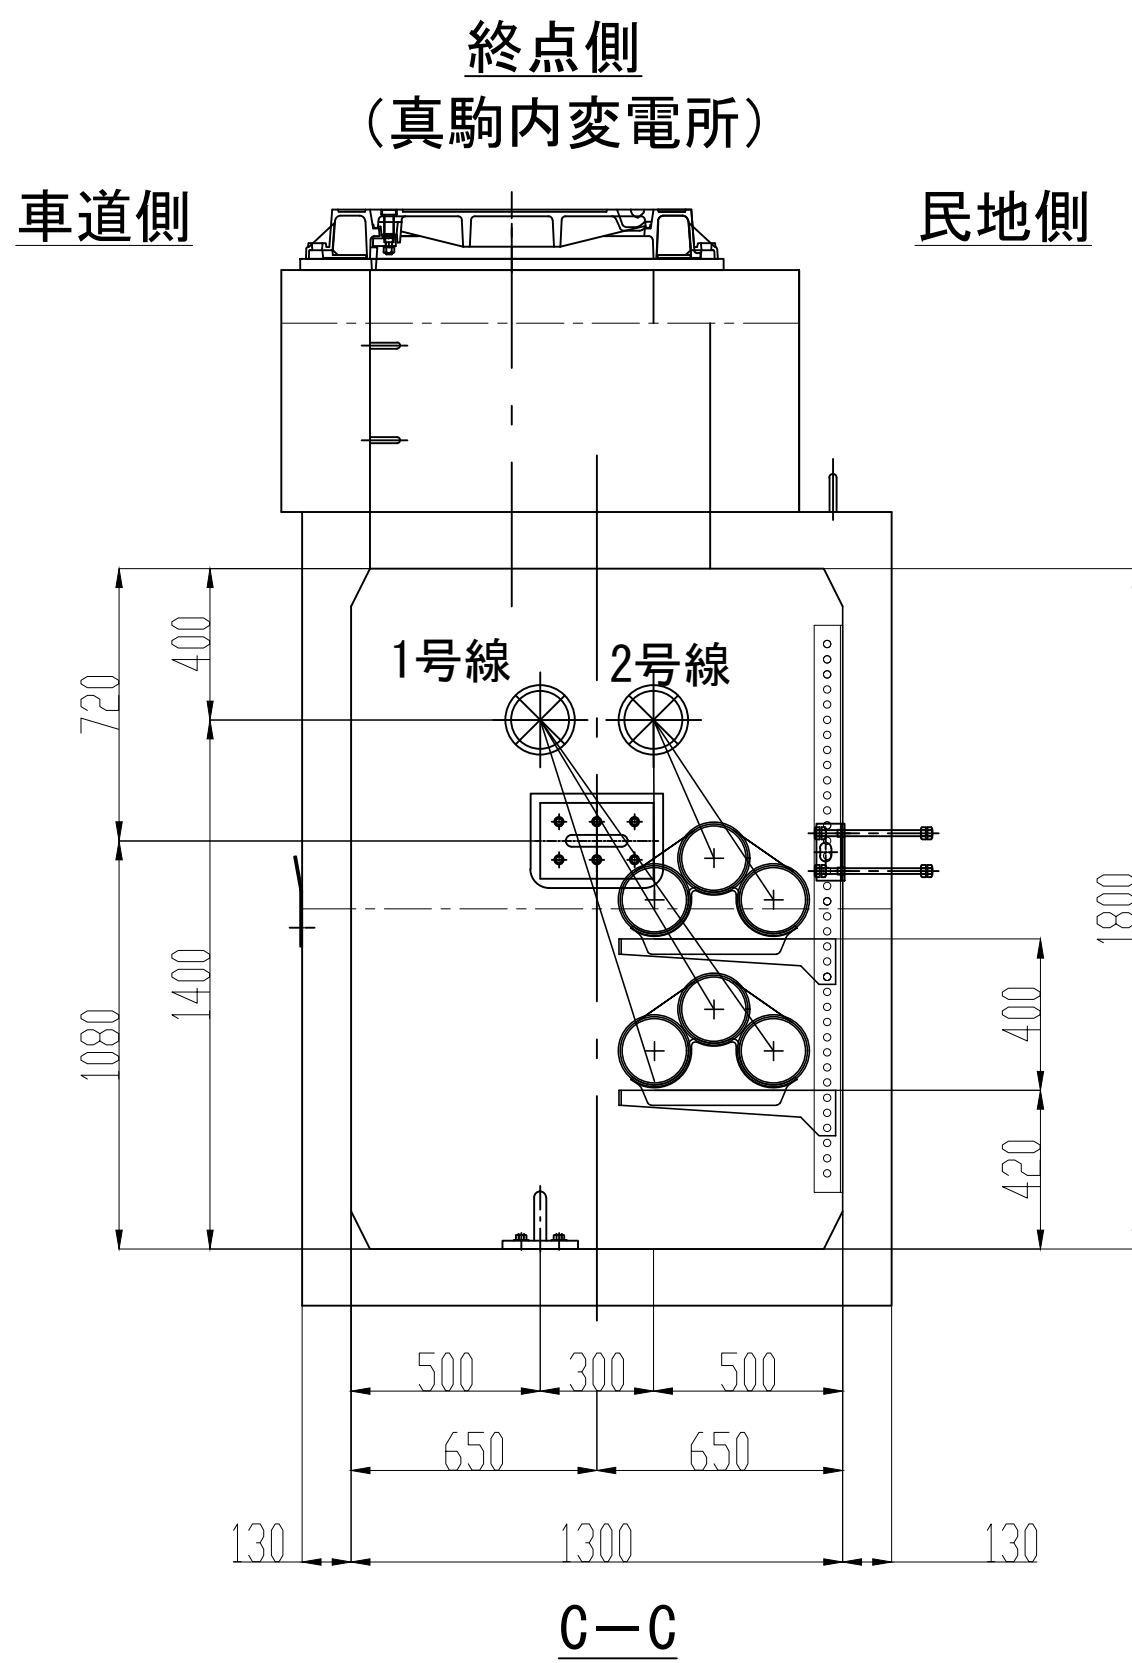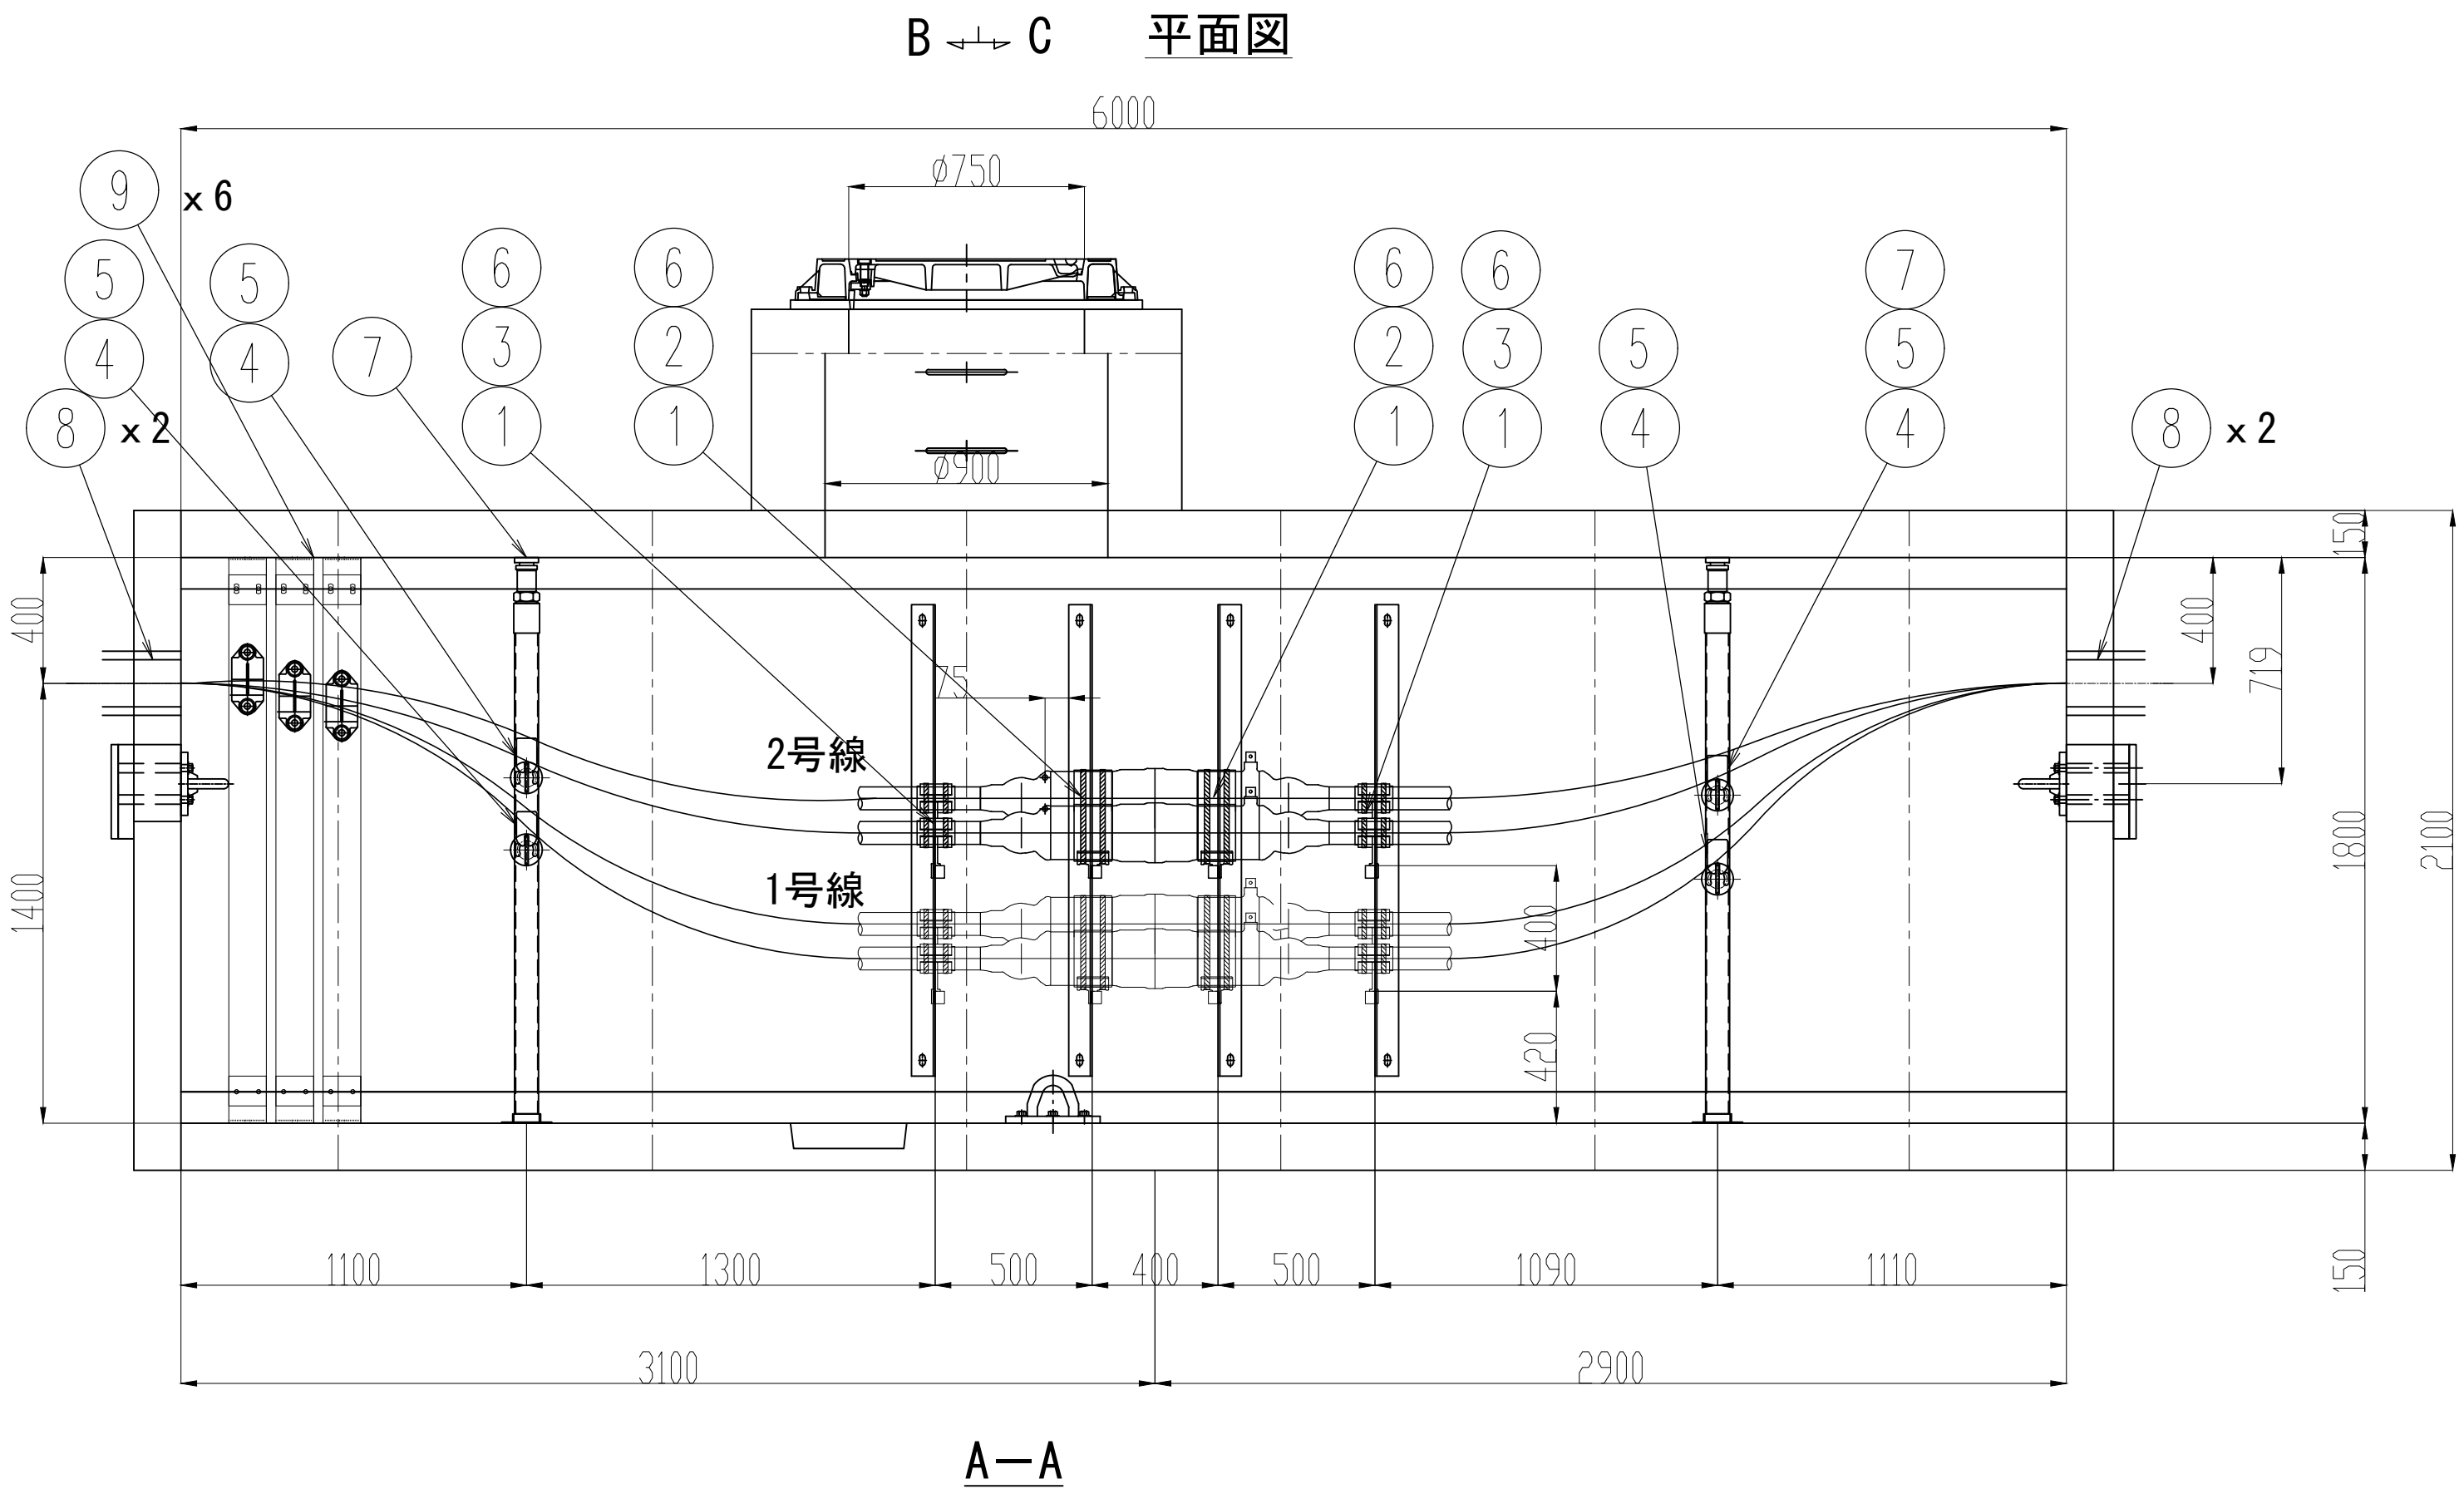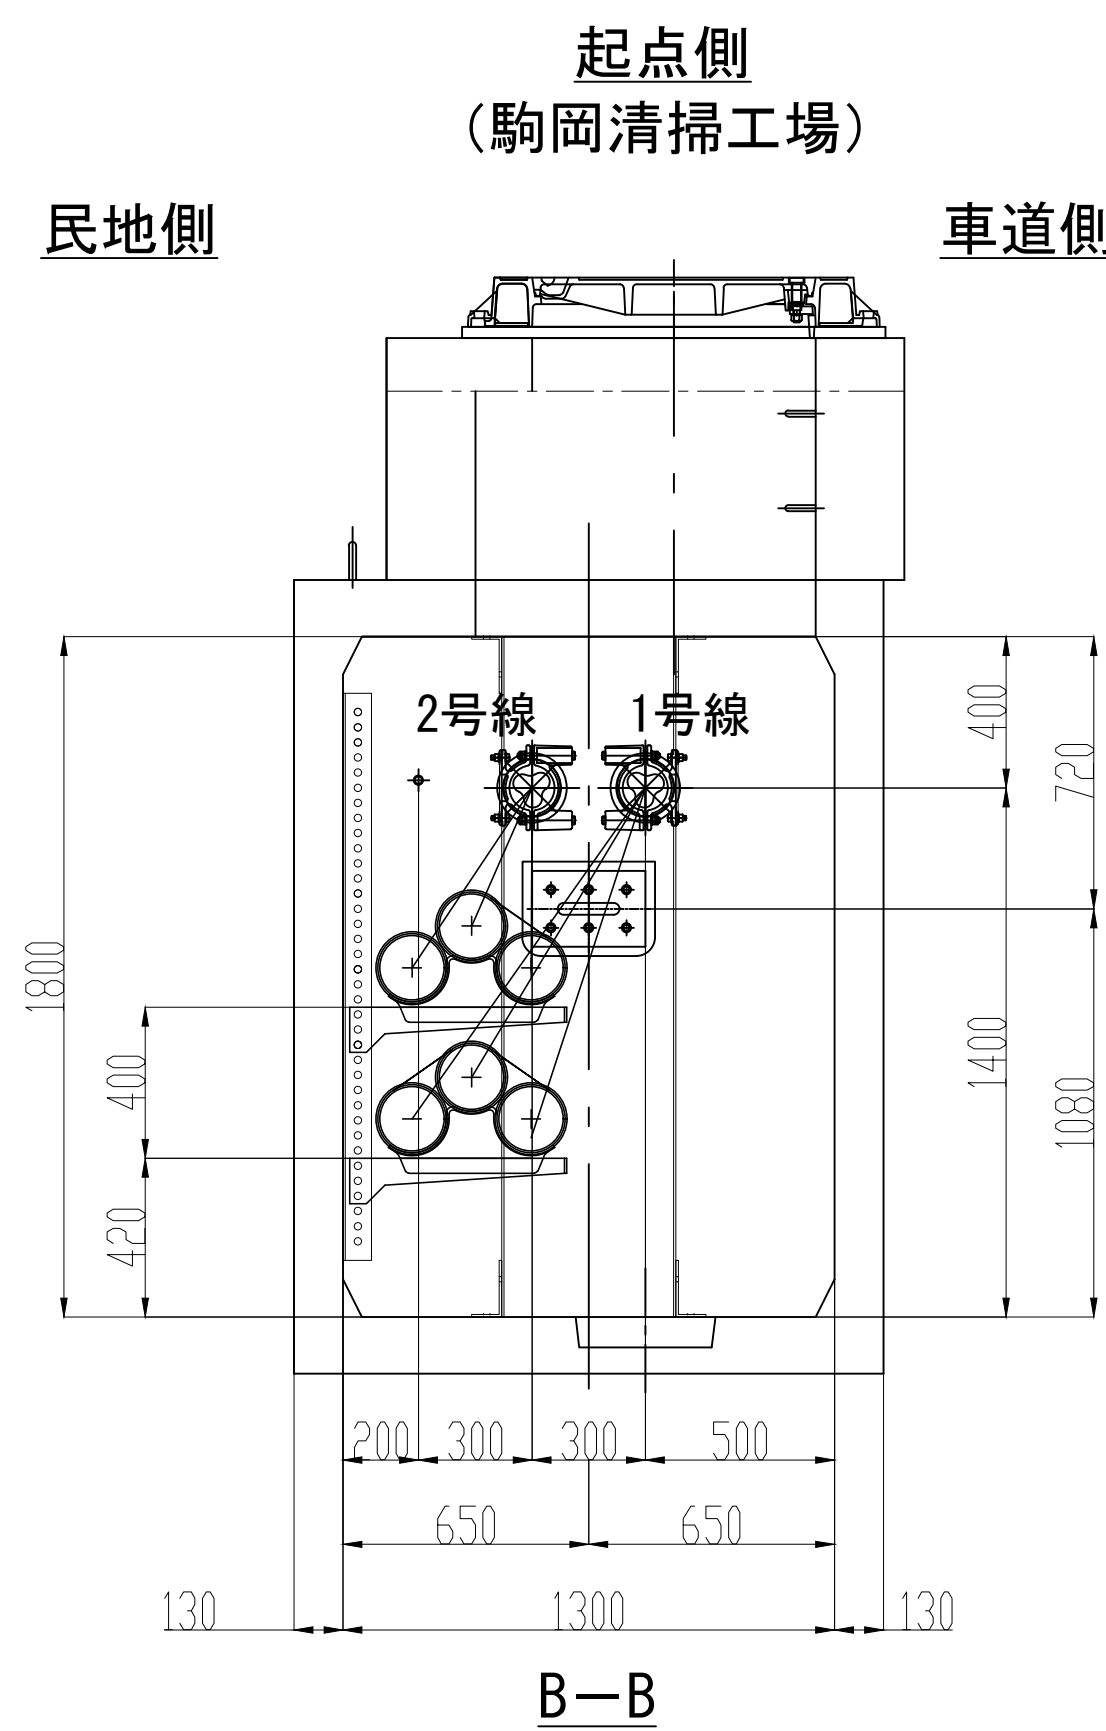




業 務 名	駒岡清掃工場 自営線保守点検業務		
図面名称	接 続 部 配 置 図 (M H - 0 7)		
札幌市環境局環境事業部			縮 尺 1:20 (1:40) ()はA3縮尺
			図 番 17/28

接続部 配置図 (MH-08)

S=1:20

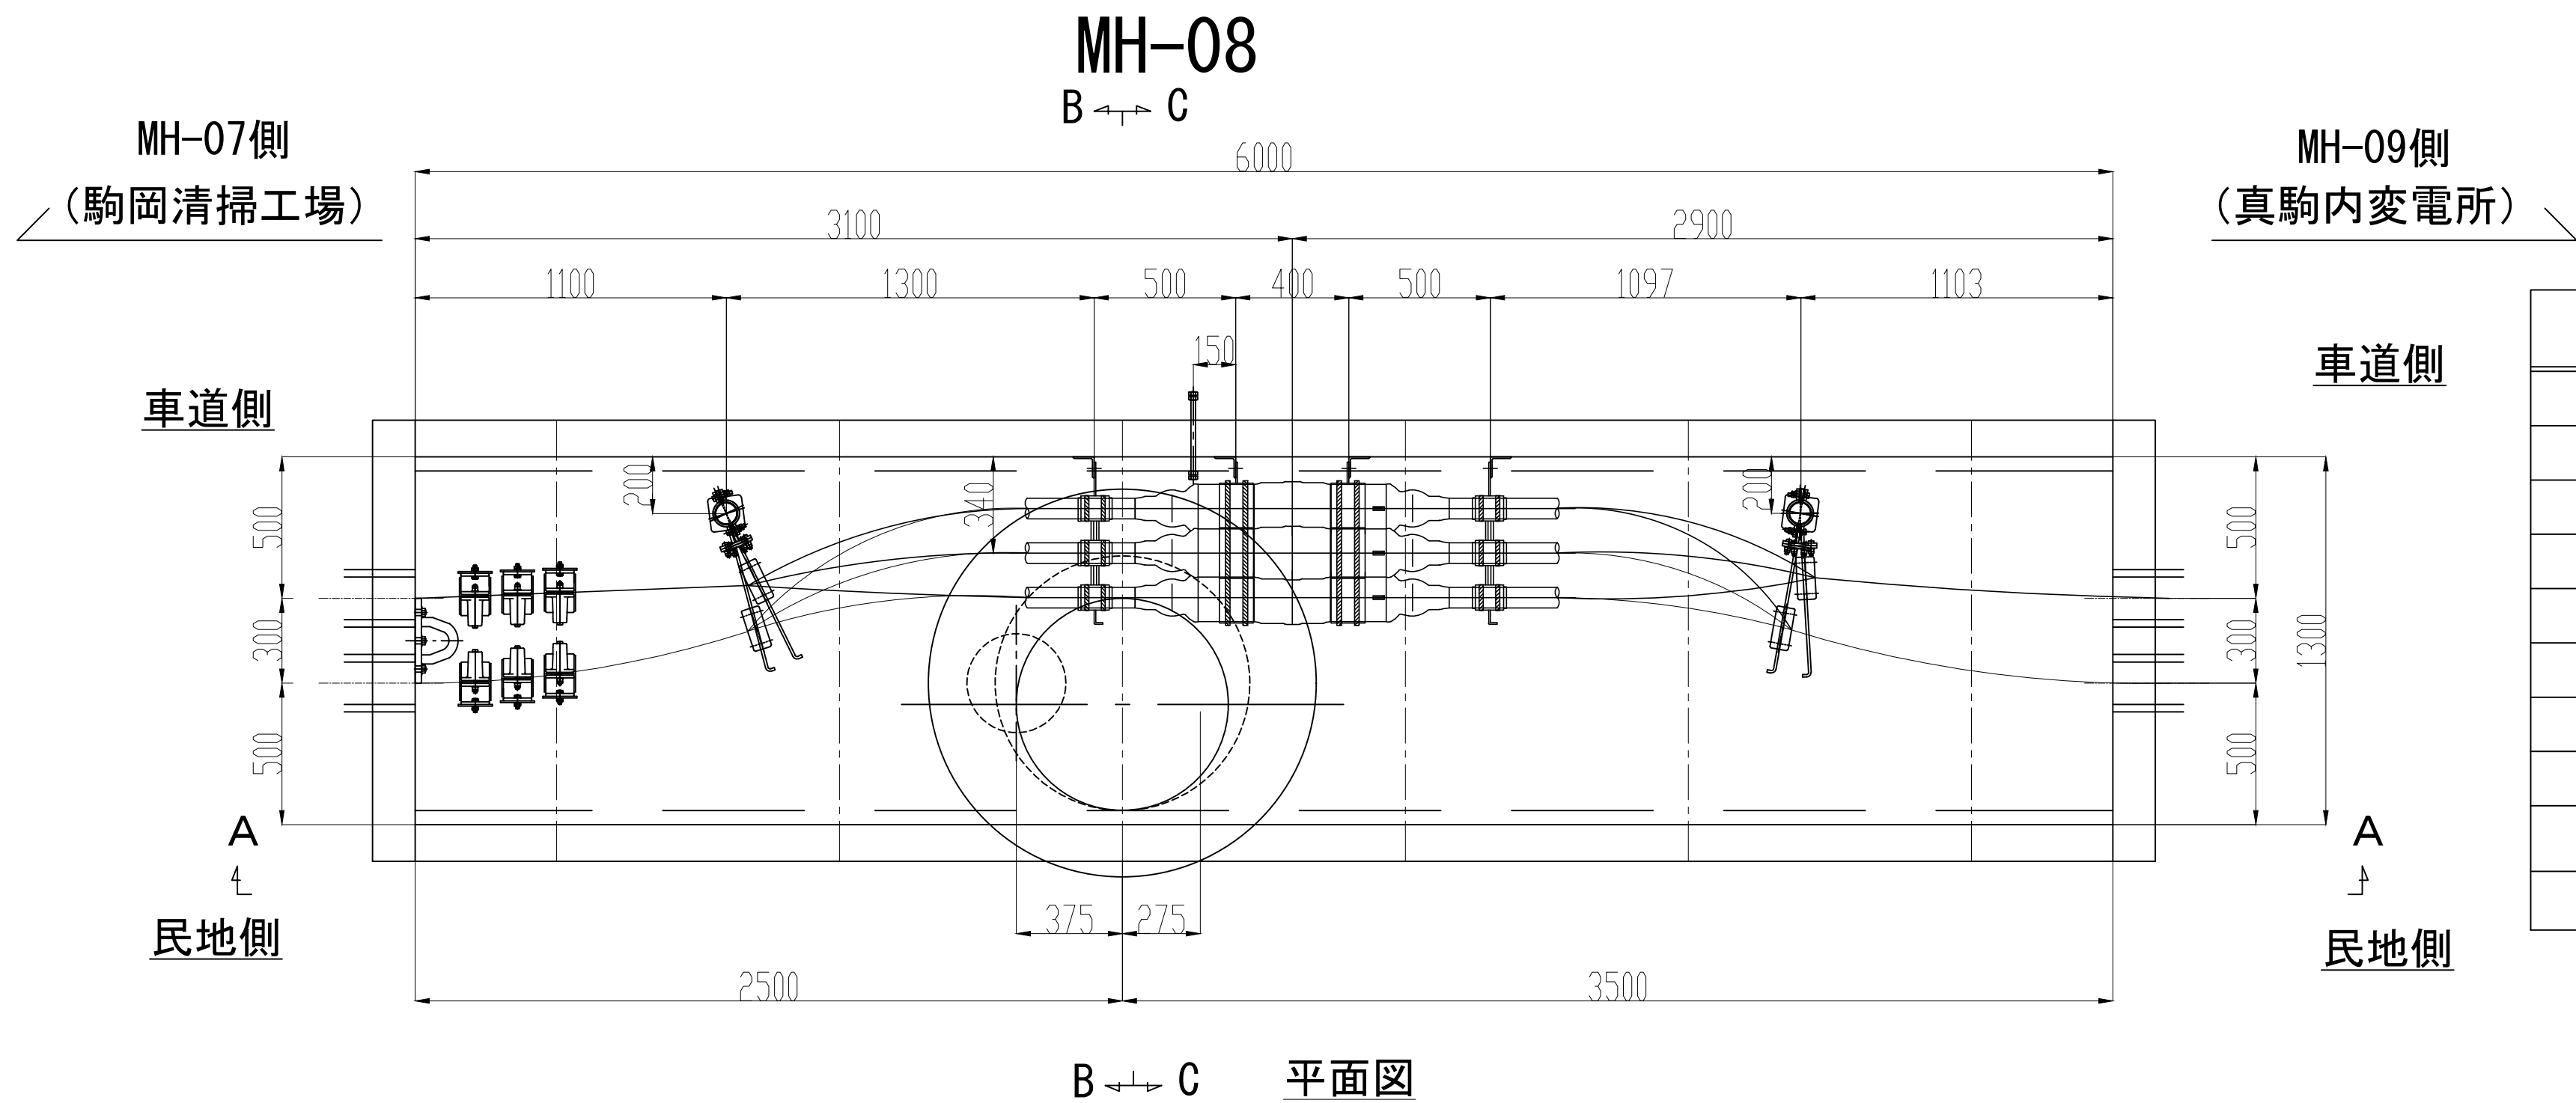


No.	品 目	仕 様	材 質	数 量	単 位
①	接続箱用受金物	500CJ	SS400	8	枚
②	接続箱用受台	φ70	AC7A	4	個
③	接続箱端用受枕	φ160	AC7A	4	個
④	ケーブル受枕	R65	磁器	4	個
⑤	ケーブル受金物	450CPF	SS400	4	枚
⑥	立金物	L75,L1500	SS400	4	本
⑦	耐震ボール	L=1750、φ75	SS400	2	本
⑧	管口防水処理材	ウォーターストップ	発砲ウレタン	4	個
⑨	波乗り移動現象対策用拘束装置			6	組
⑩					

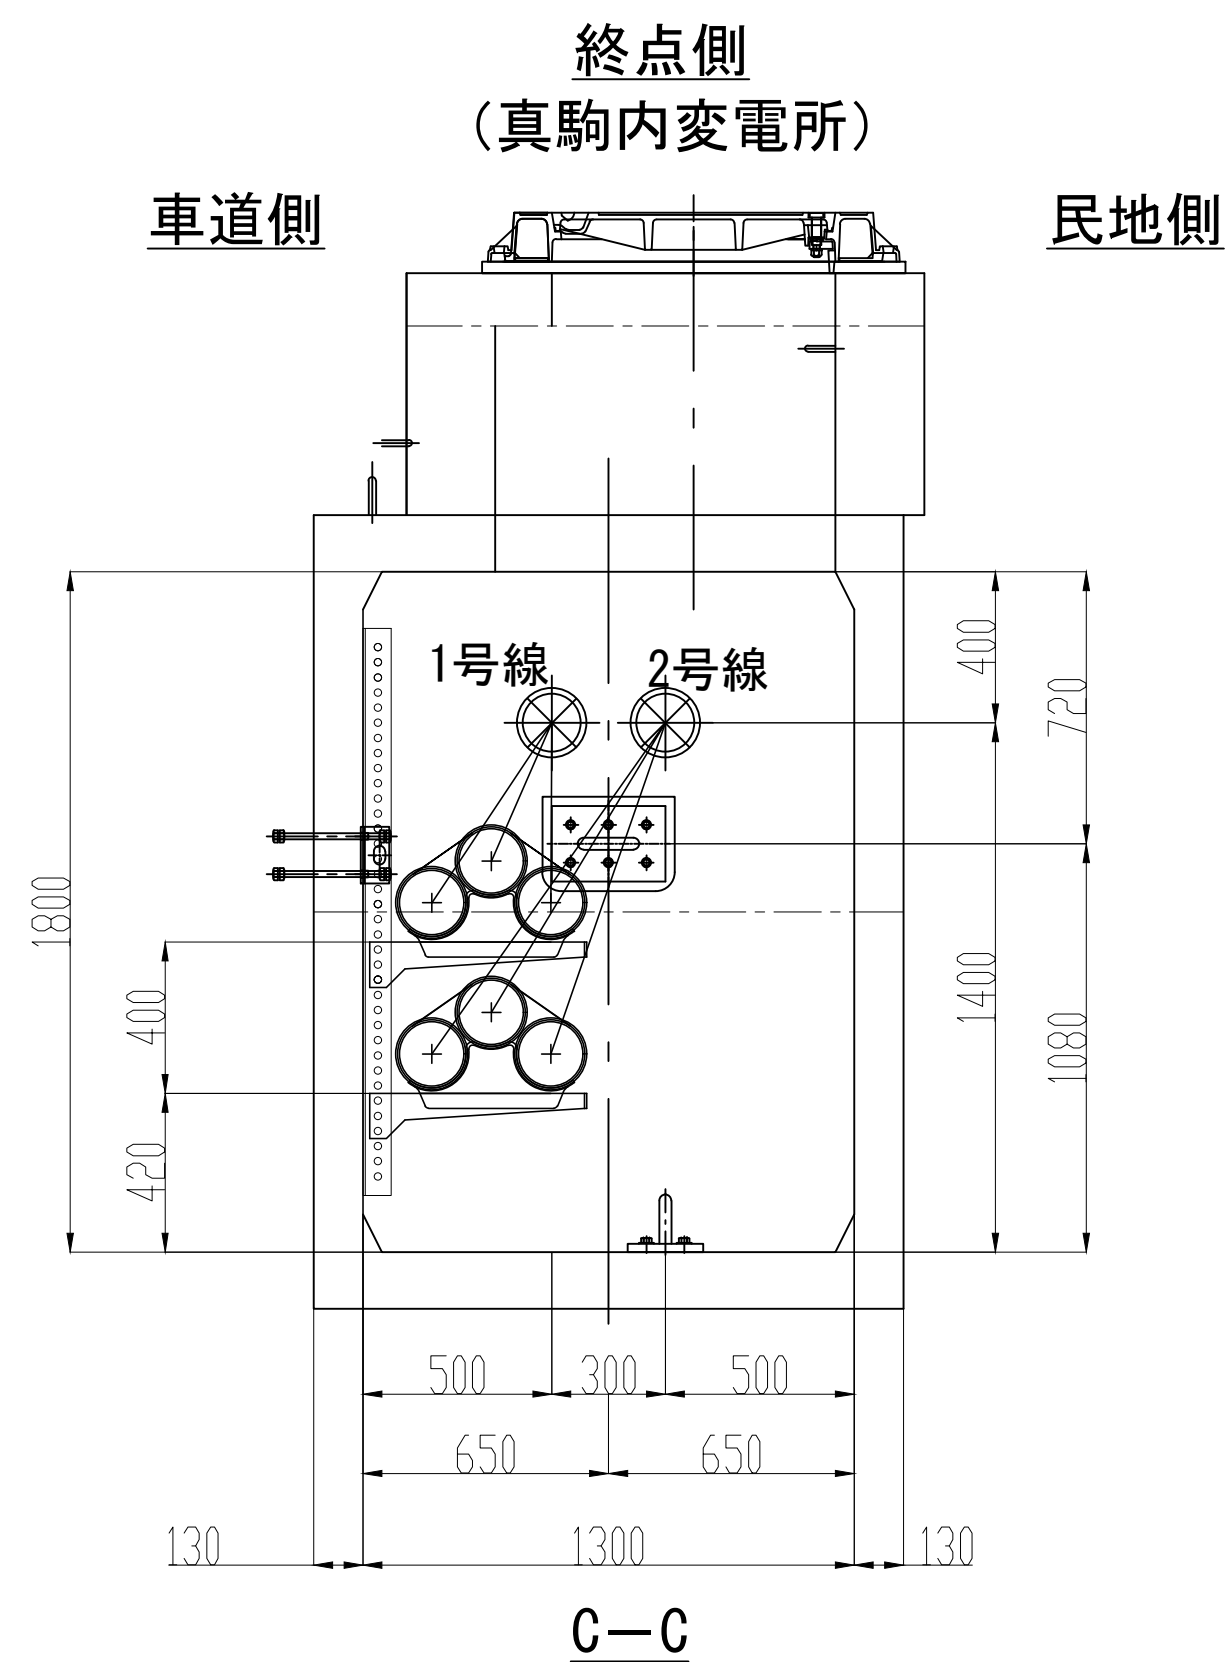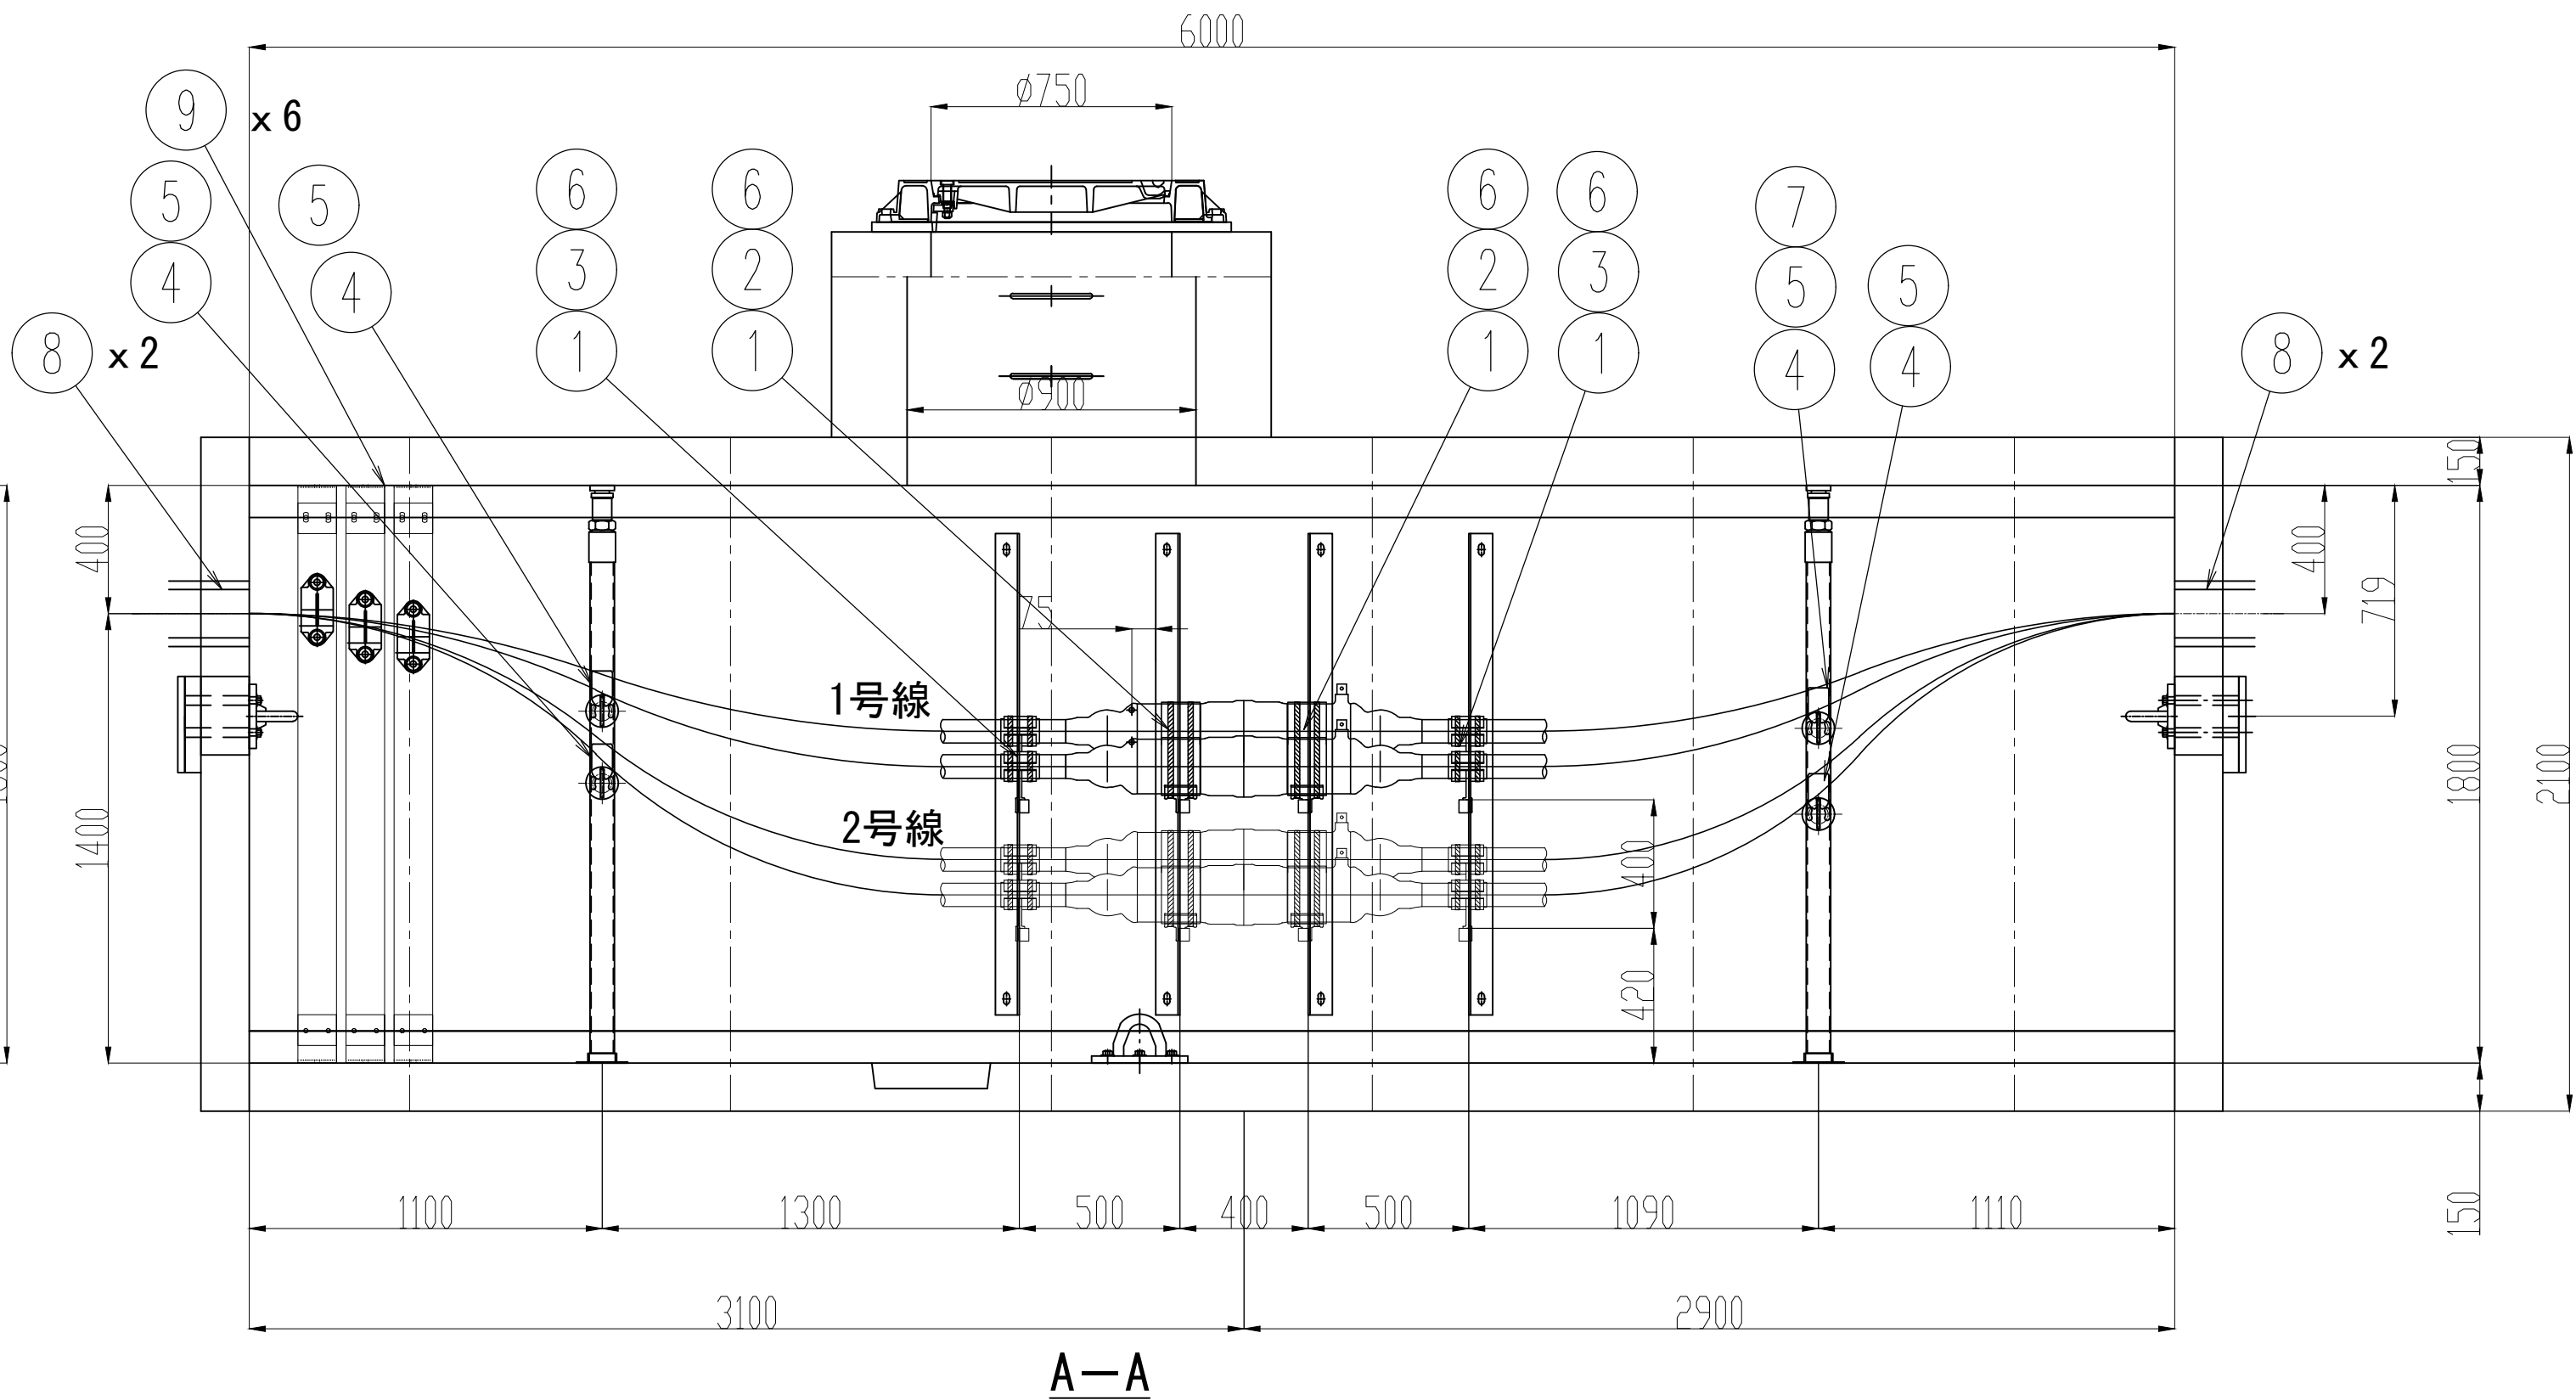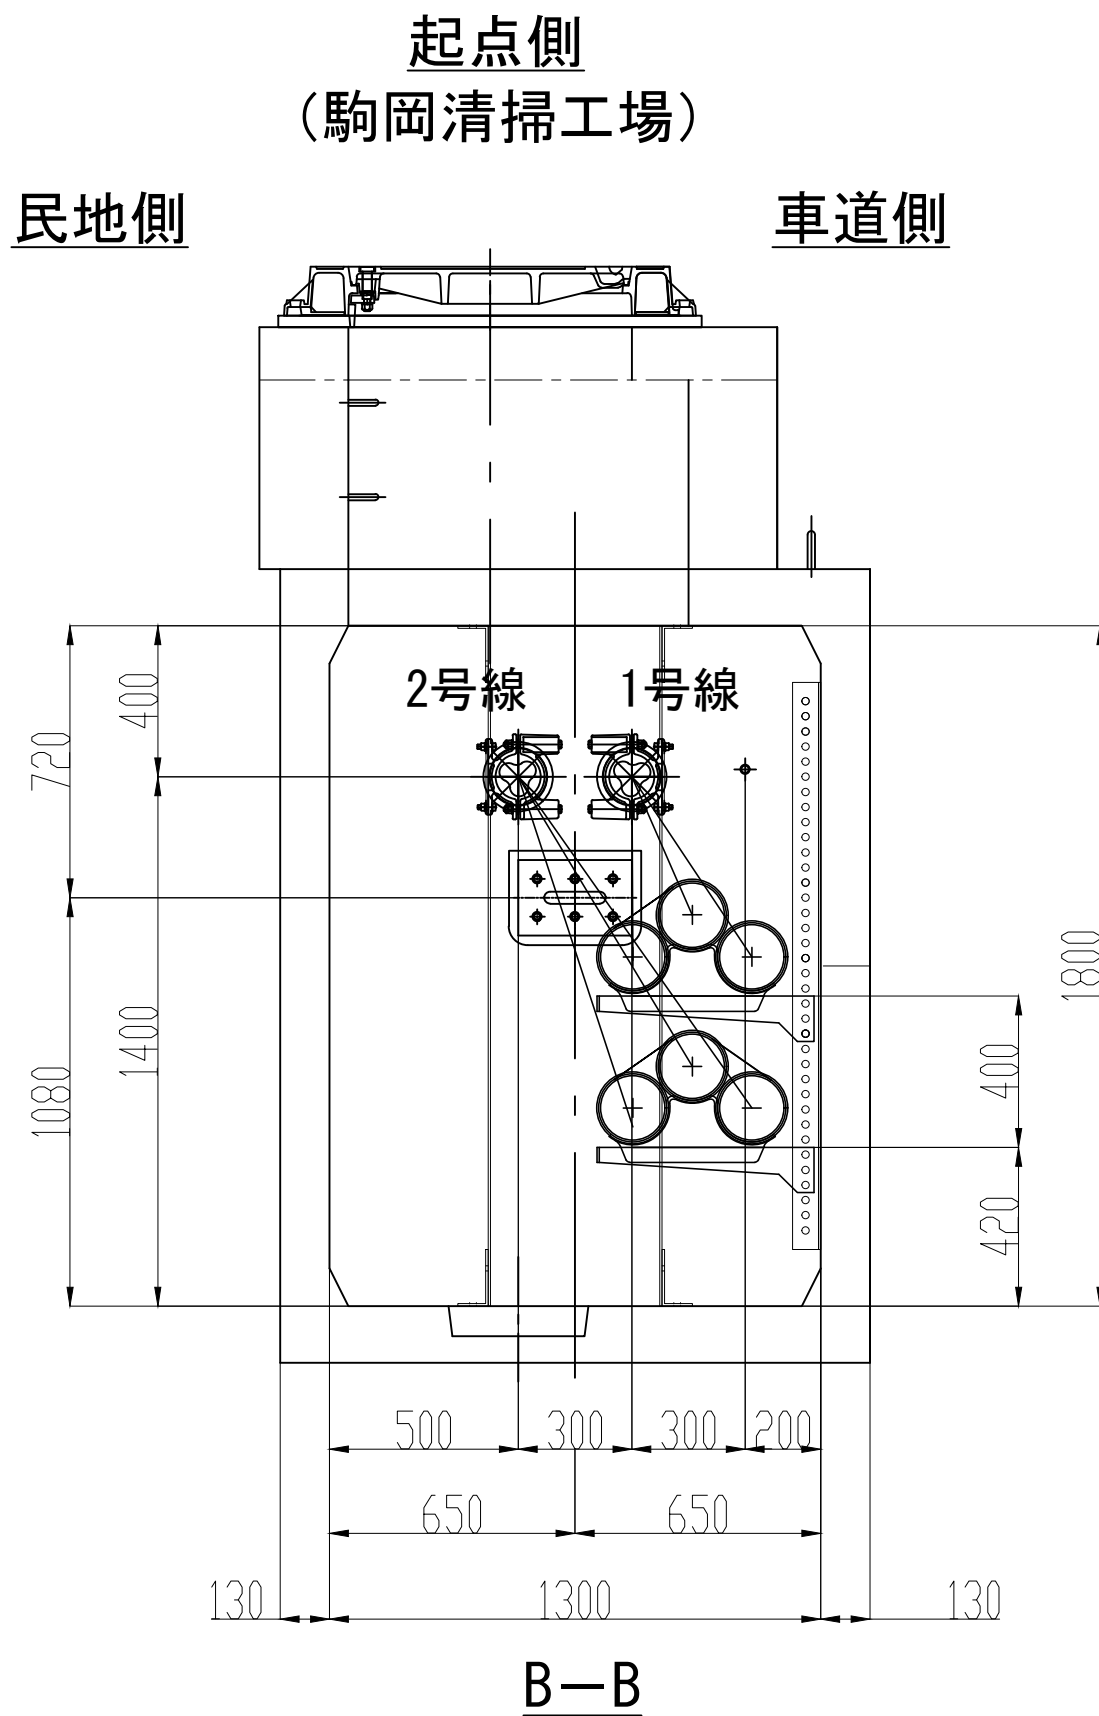




業 務 名	駒岡清掃工場 自営線保守点検業務		
図面名称	接 続 部 配 置 図 (M H - 0 8)		
札幌市環境局環境事業部			縮 尺 1:20 (1:40) ()はA3縮尺
			図 番 18/28

接続部 配置図 (MH-09)

S=1:20

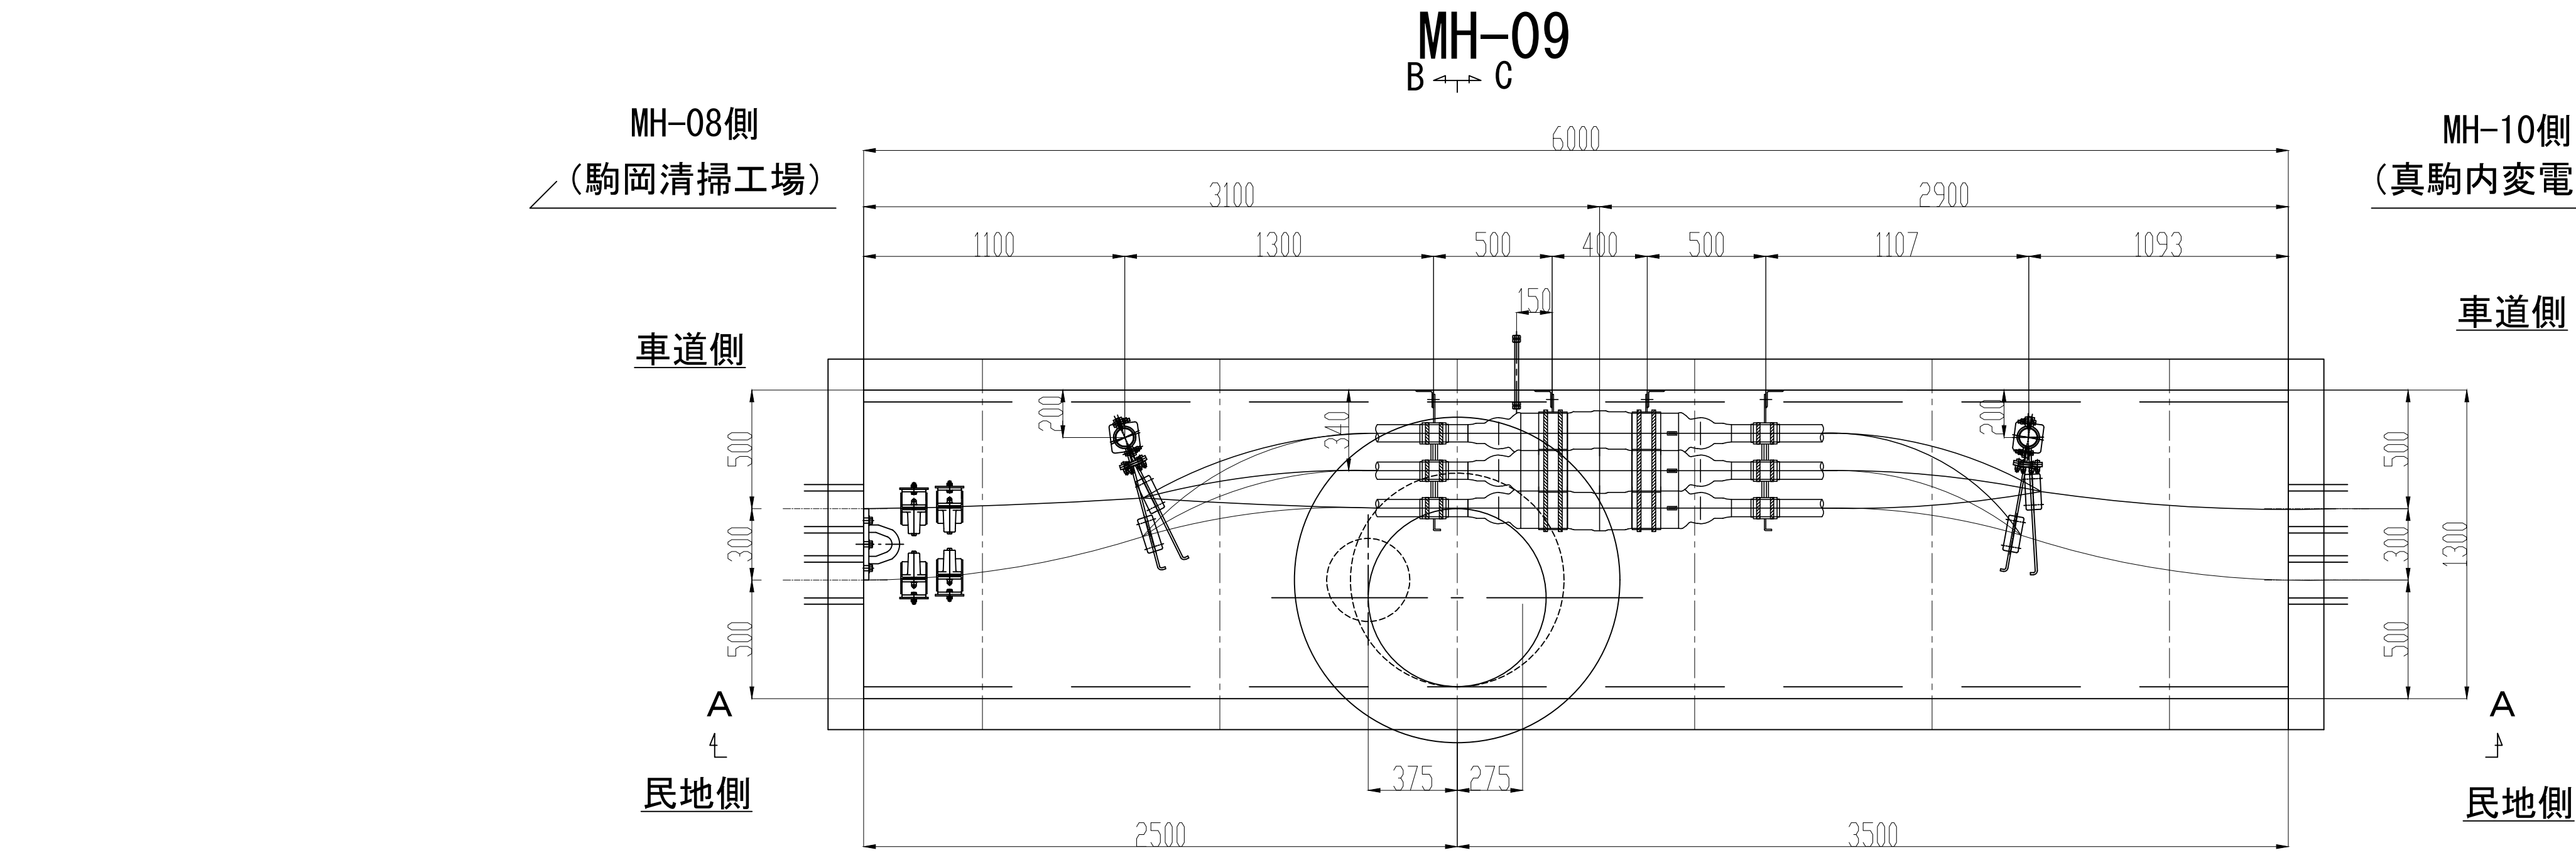

No.	品 目	仕 様	材 質	数 量	単 位
①	接続箱用受金物	500CJ	SS400	8	枚
②	接続箱用受台	φ70	AC7A	4	個
③	接続箱端用受枕	φ160	AC7A	4	個
④	ケーブル受枕	R65	磁器	4	個
⑤	ケーブル受金物	450CPF	SS400	4	枚
⑥	立金物	L75,L1500	SS400	4	本
⑦	耐震ボール	L=1750、φ75	SS400	2	本
⑧	管口防水処理材	ウオターストップ	発砲ウレタン	4	個
⑨	波乗り移動現象対策用拘束装置			4	組

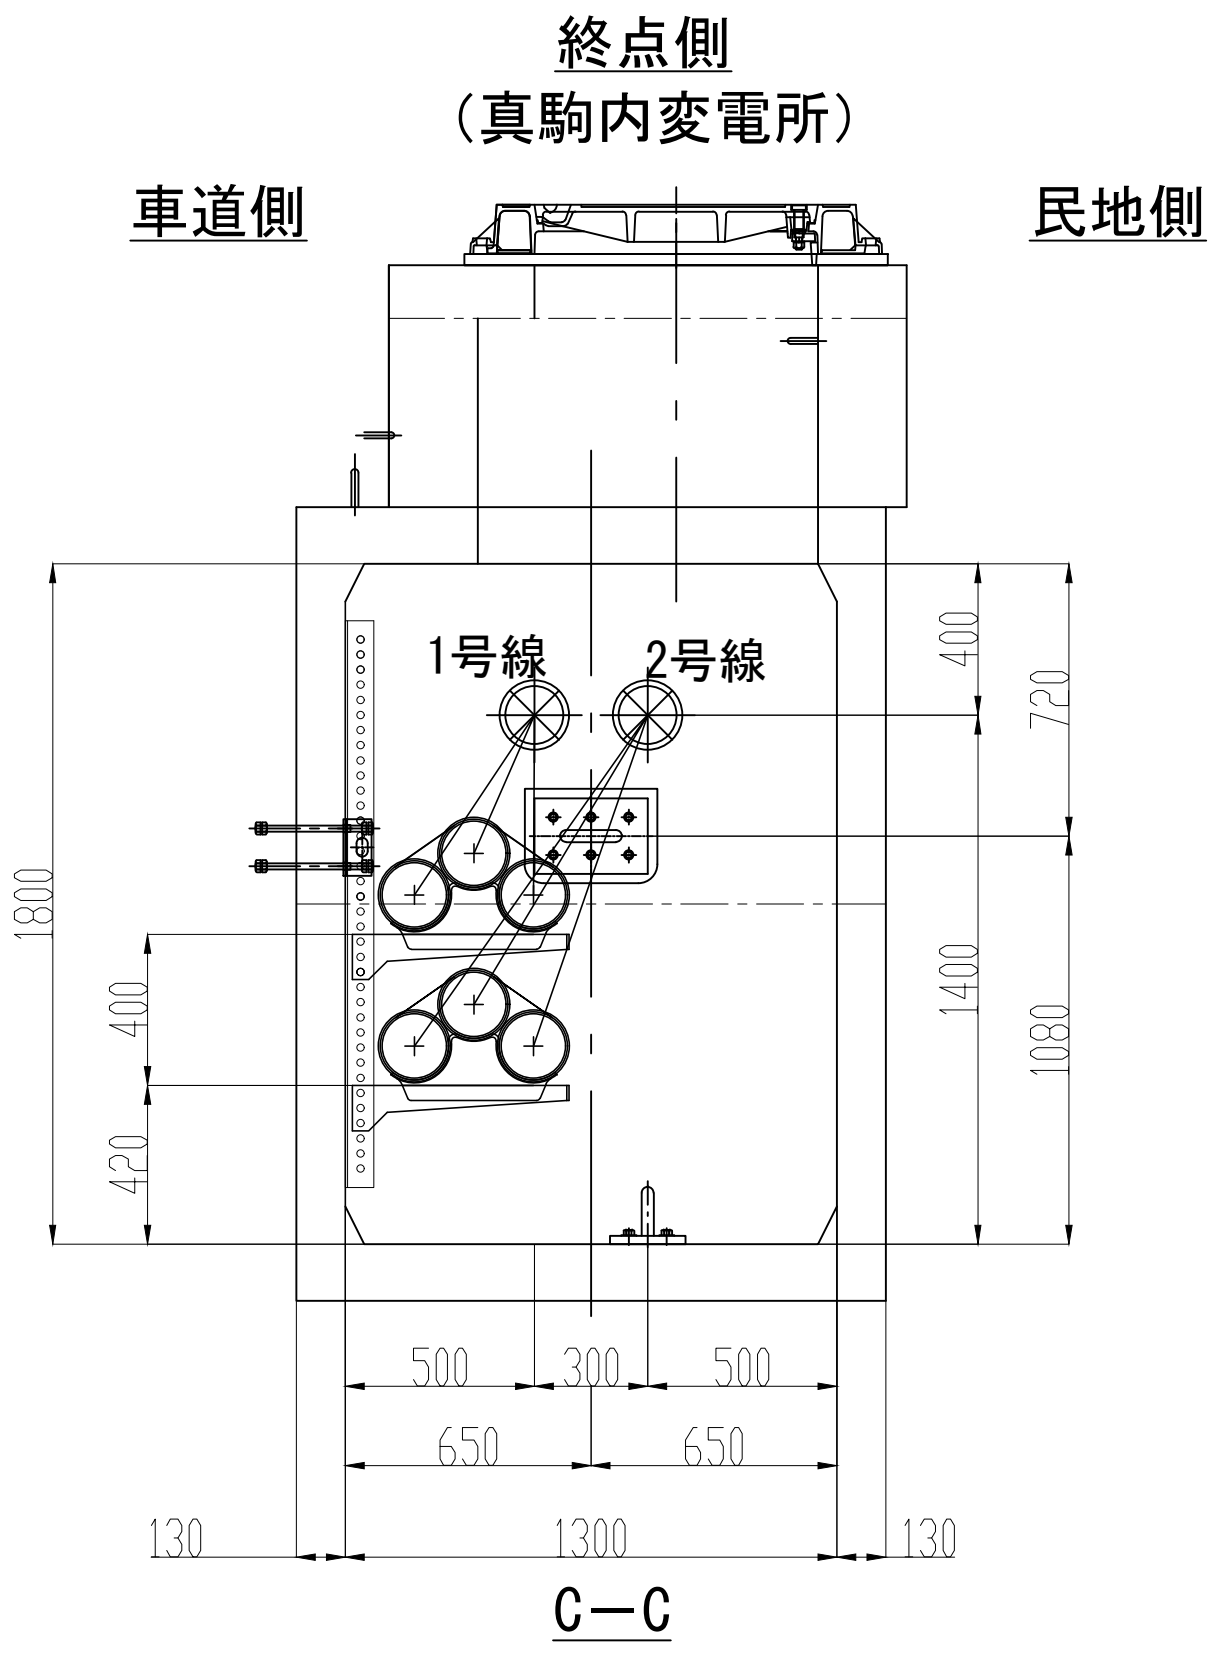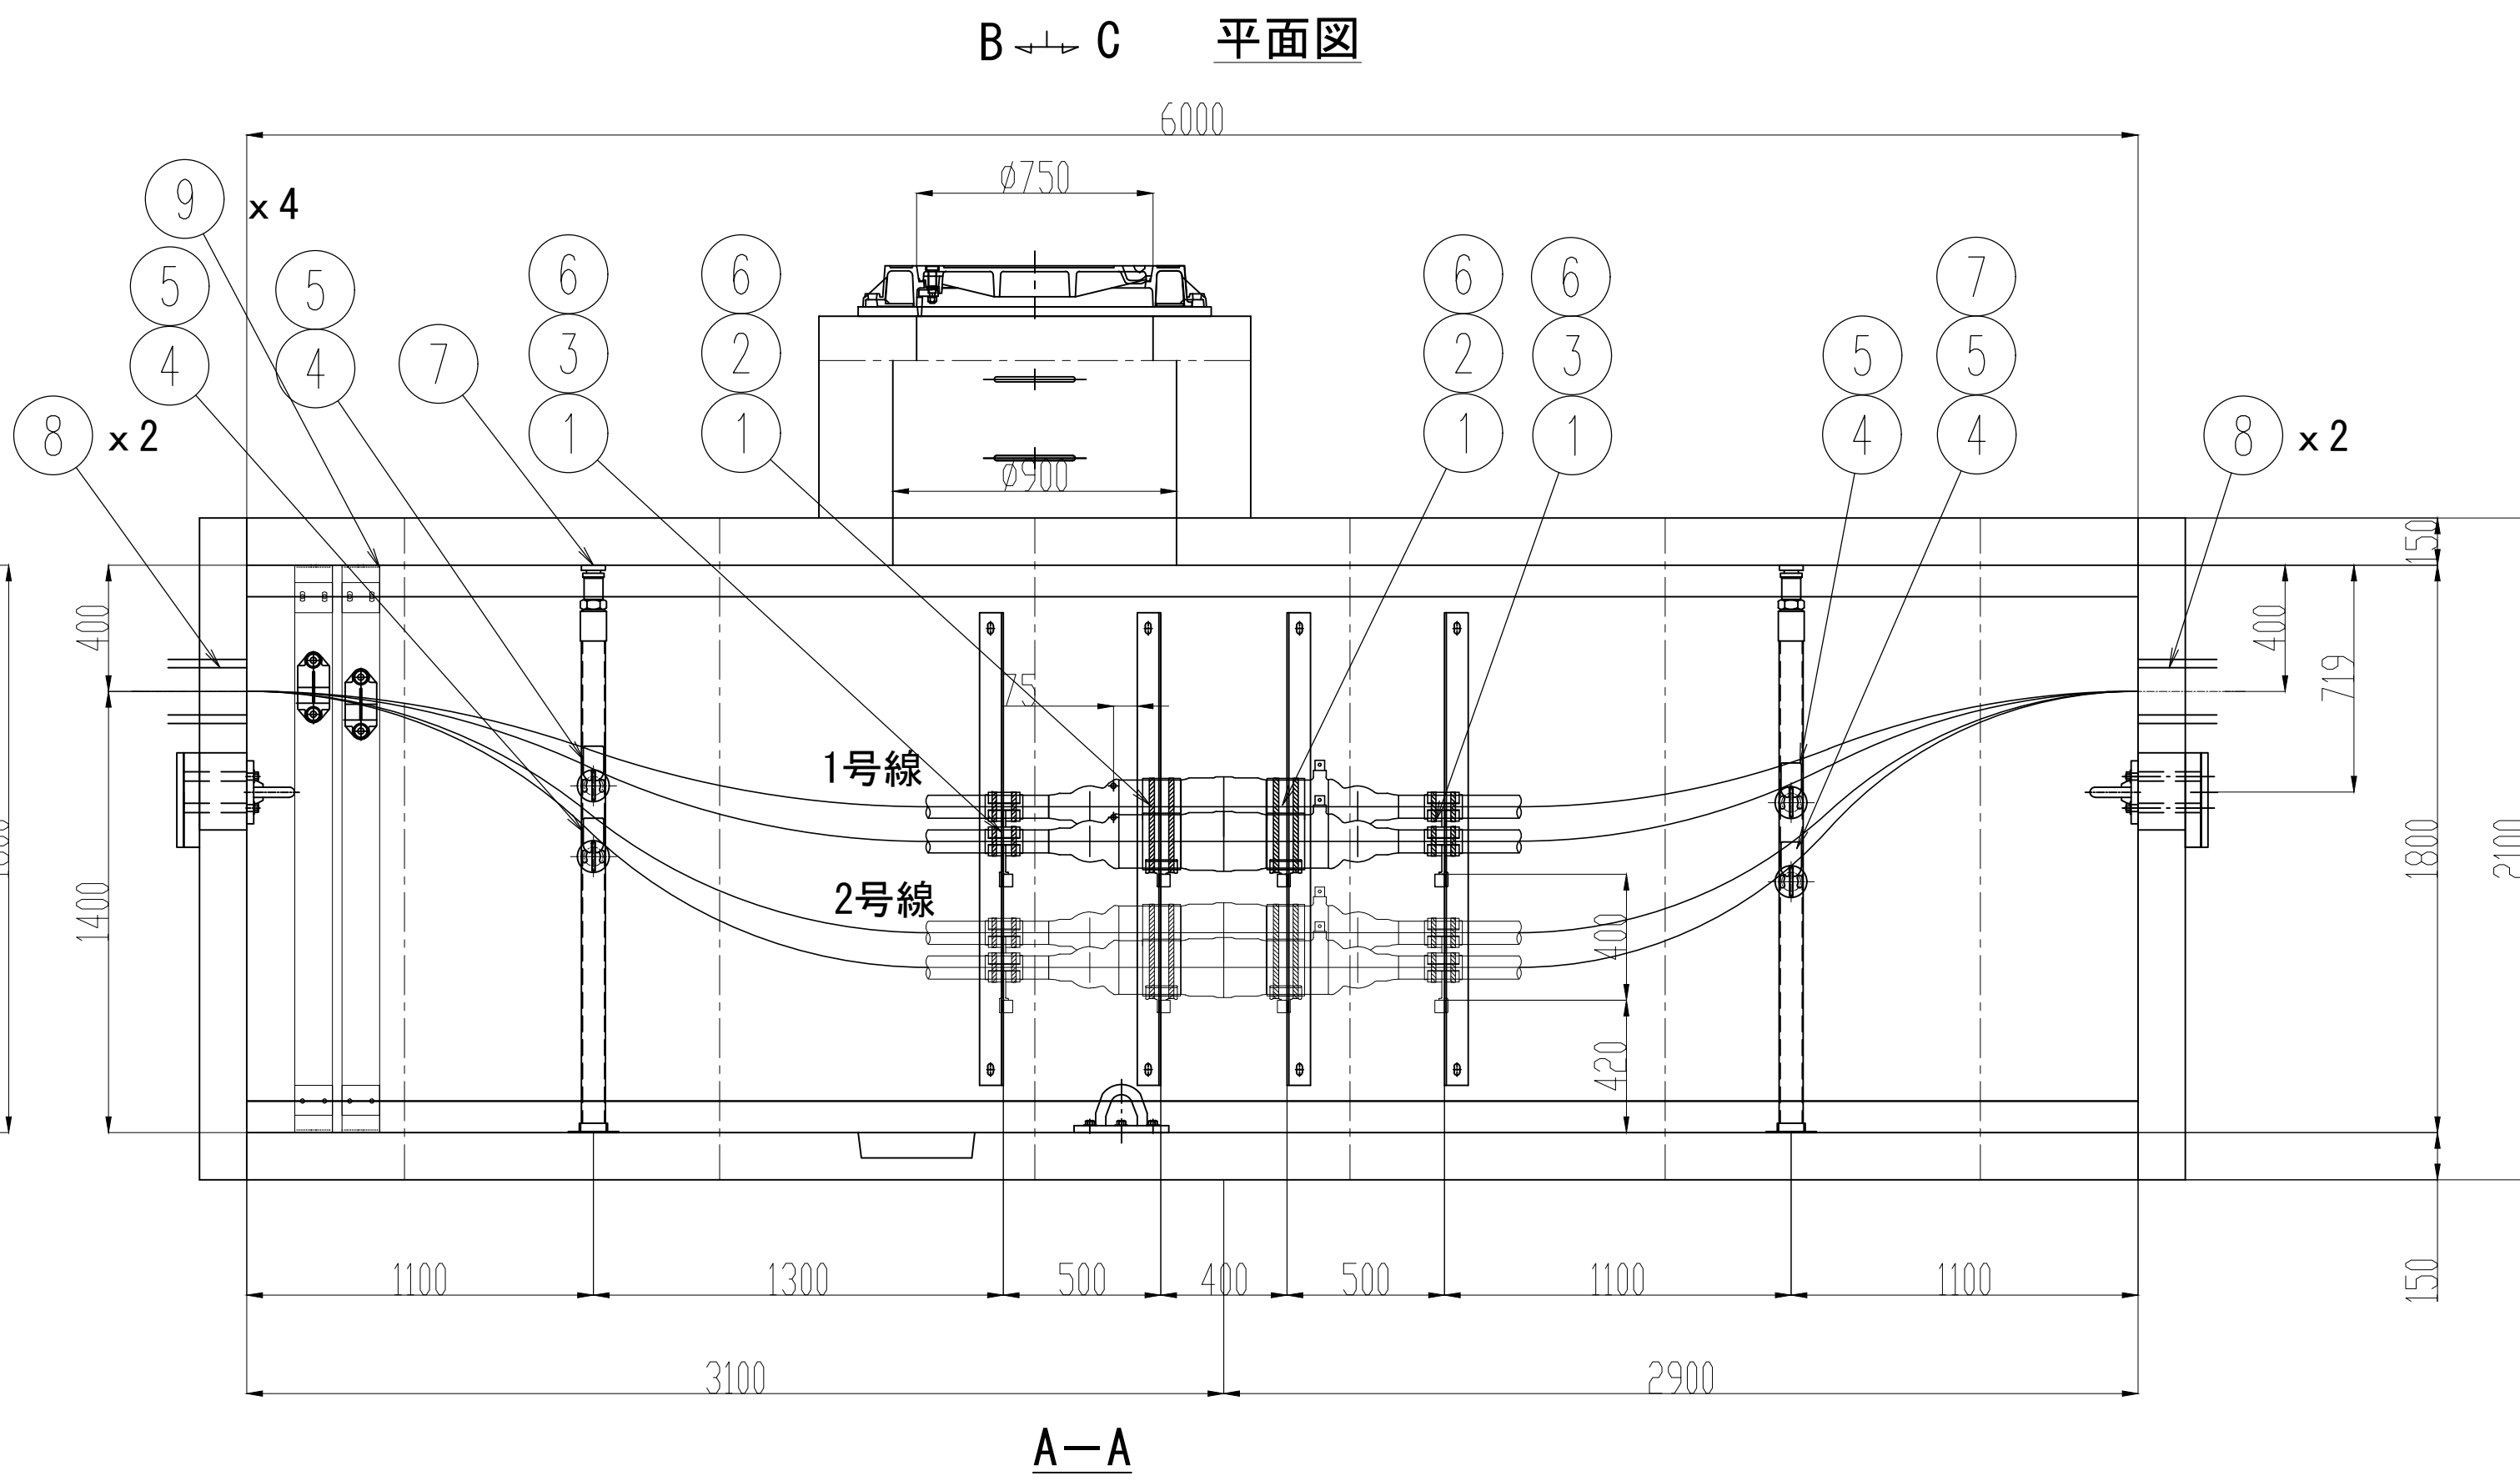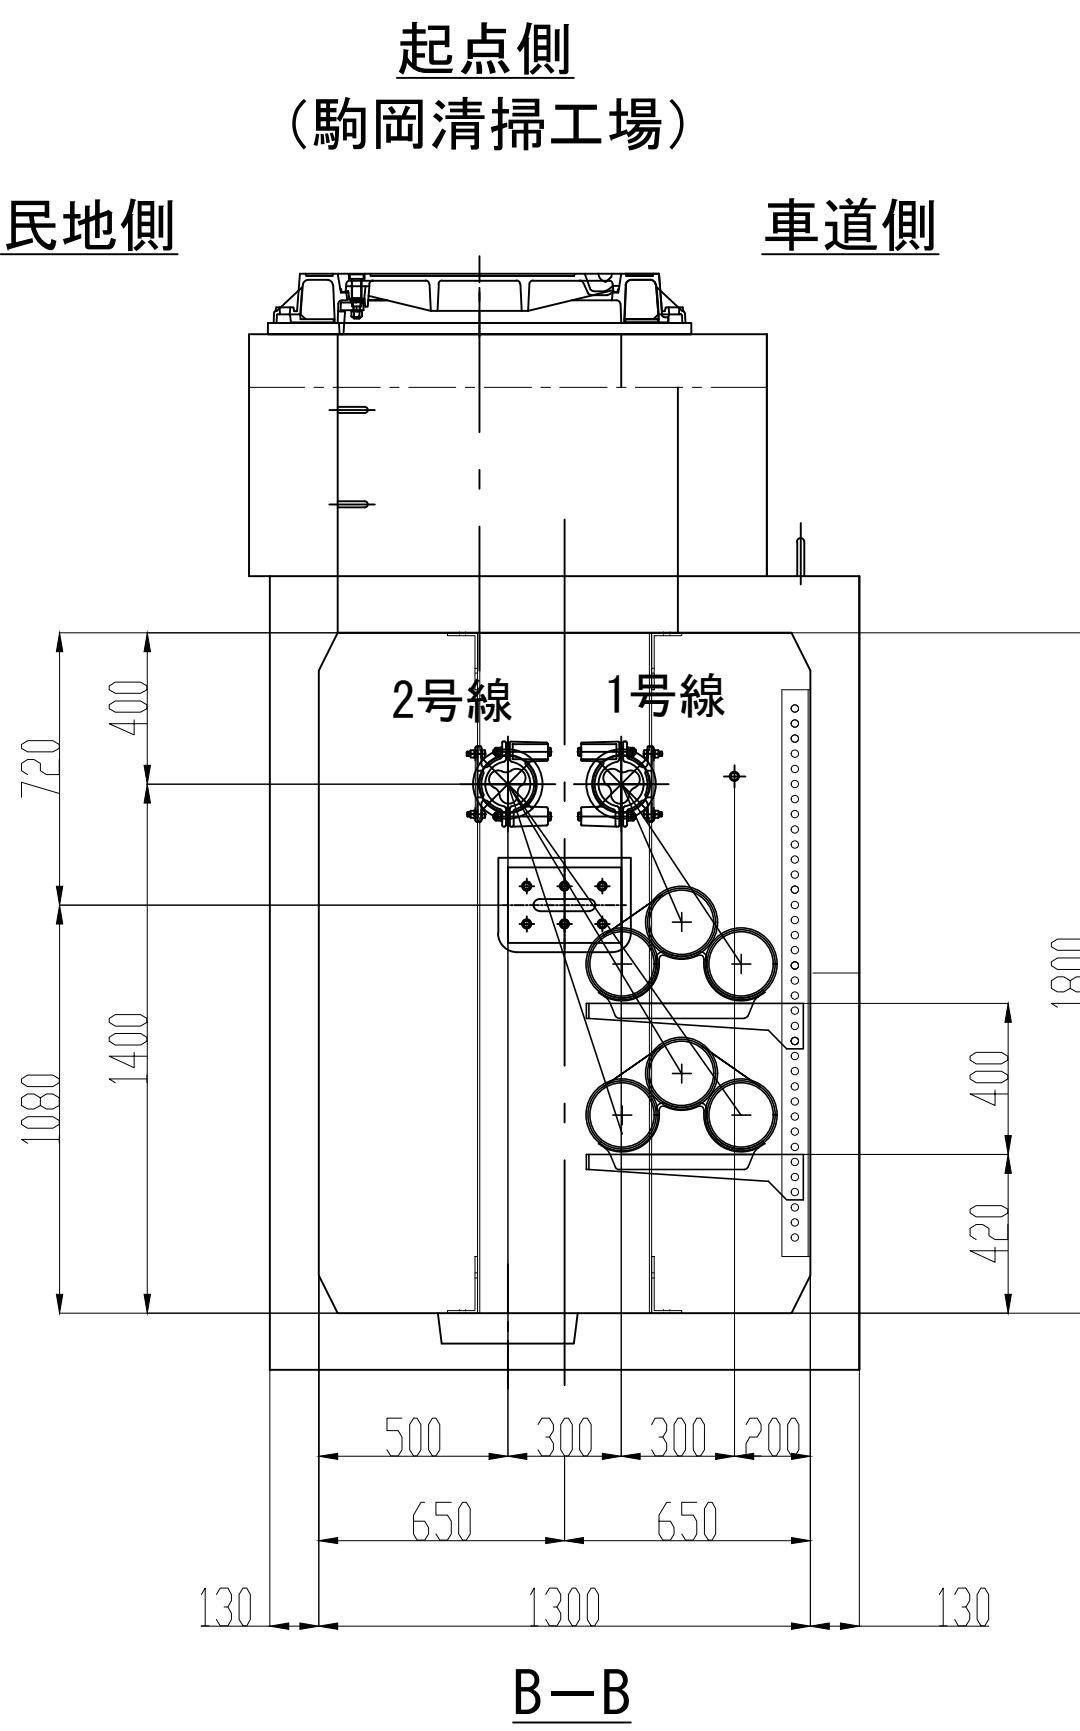

業 務 名 駒岡清掃工場 自営線保守点検業務


図面名称 接 続 部 配 置 図 (M H - 0 9)

札幌市環境局環境事業部




縮 尺 1:20
(1:40)
()はA3縮尺
図 番 19/28

接続部 配置図 (MH-10)

S=1:20

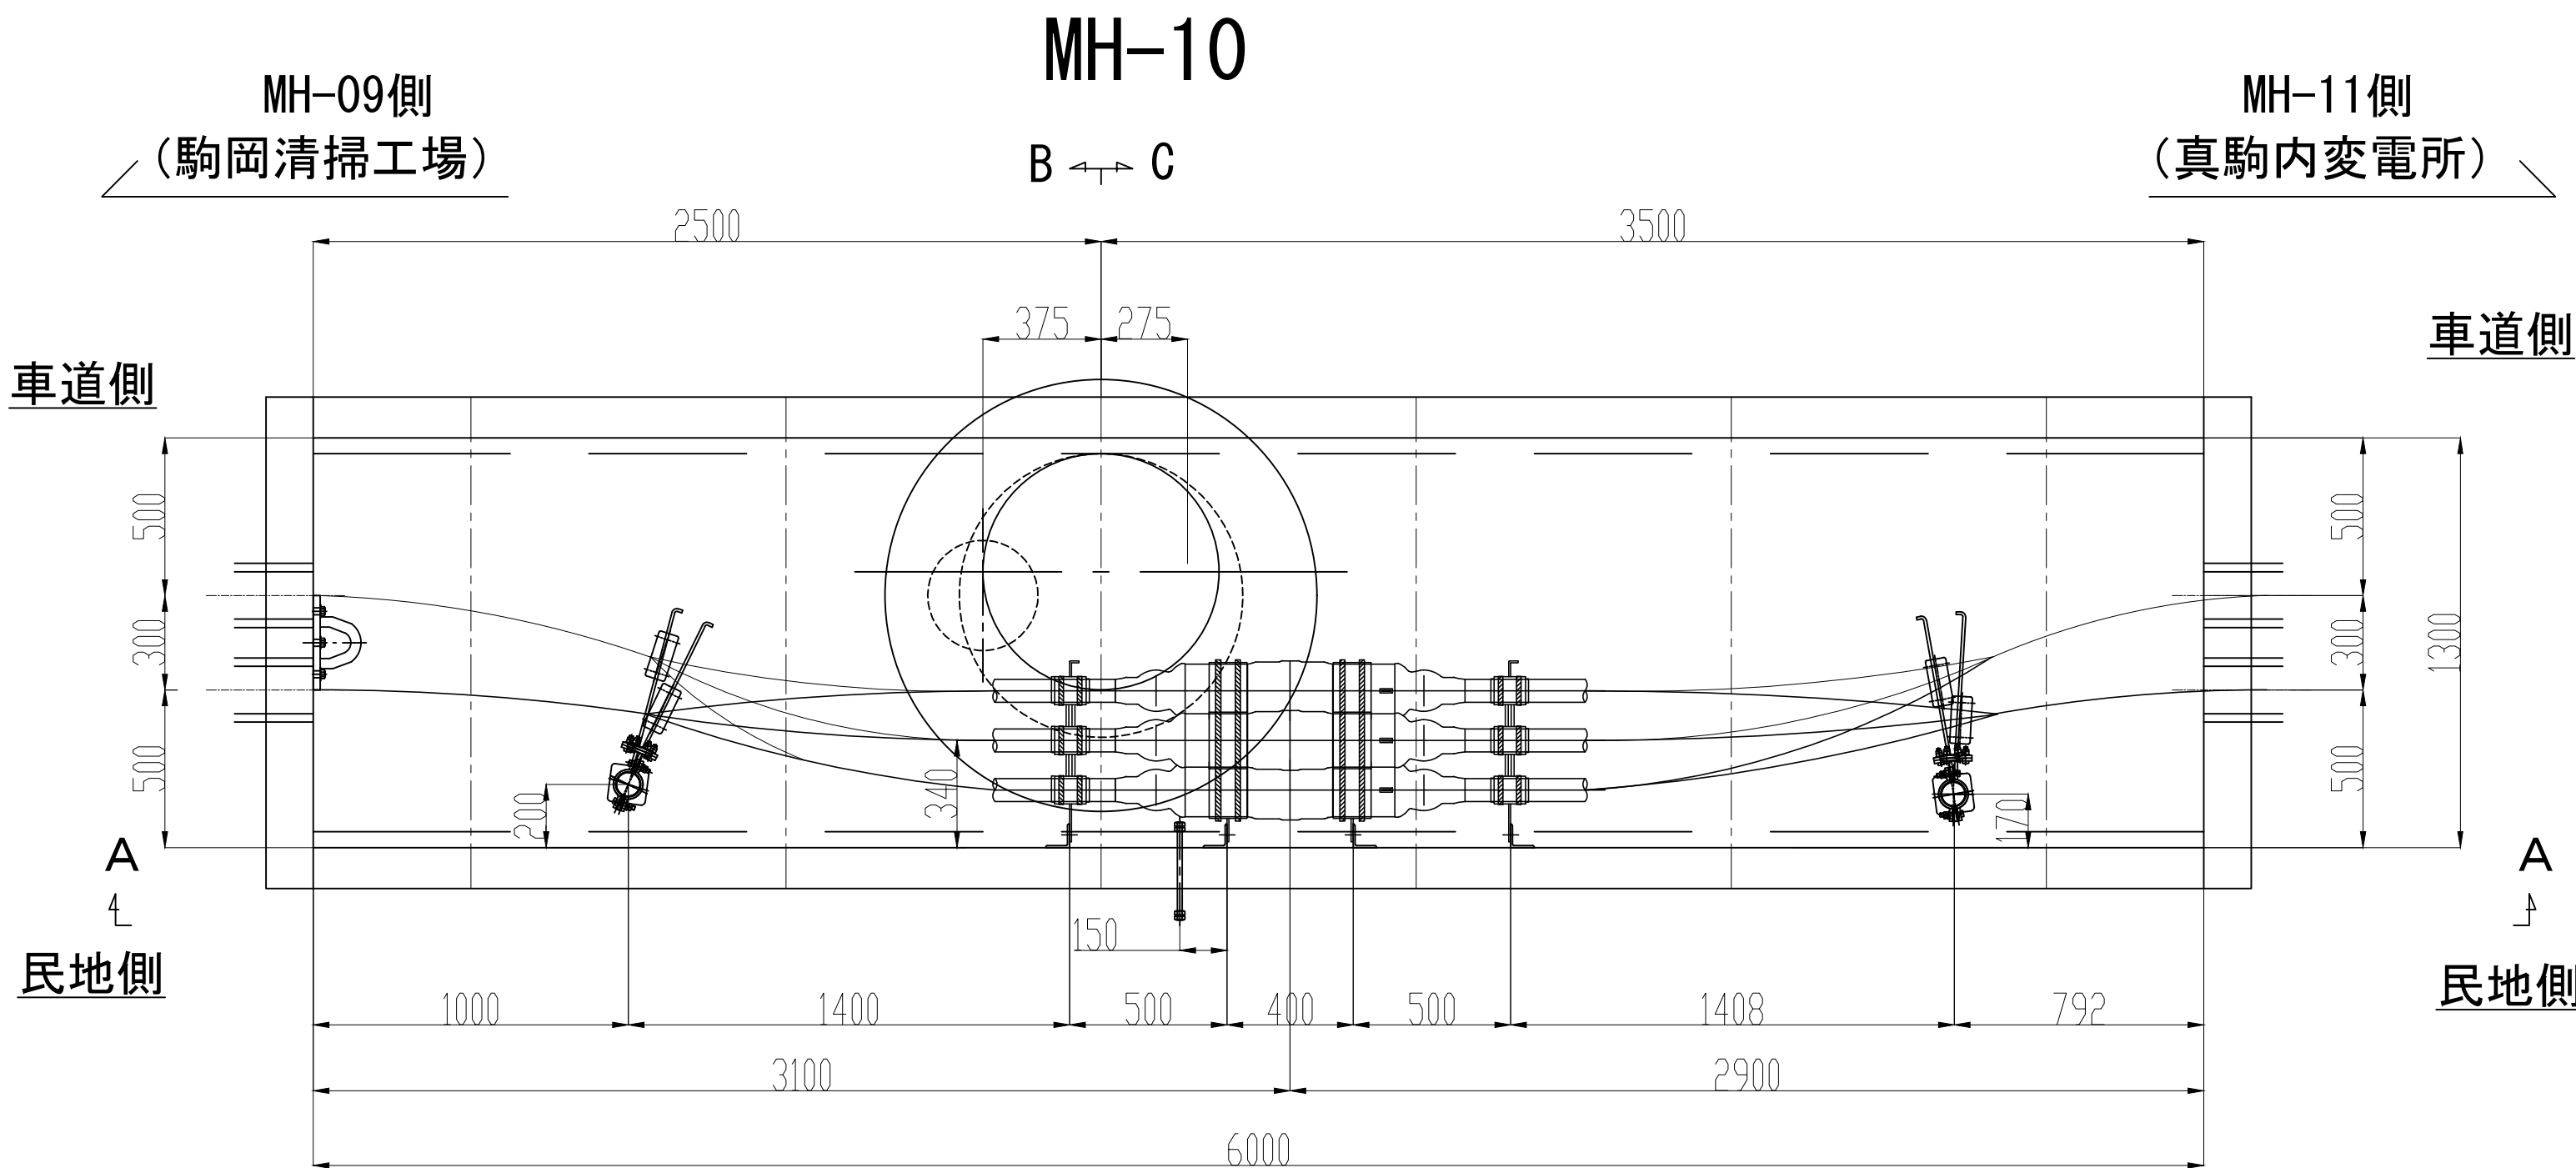


No.	品 目	仕 様	材 質	数 量	単 位
①	接続箱用受金物	500CJ	SS400	8	枚
②	接続箱用受台	φ70	AC7A	4	個
③	接続箱端用受枕	φ160	AC7A	4	個
④	ケーブル受枕	R65	磁器	4	個
⑤	ケーブル受金物	450CPF	SS400	4	枚
⑥	立金物	L75,L1500	SS400	4	本
⑦	耐震ボール	L=1750、φ75	SS400	2	本
⑧	管口防水処理材	ウォーターストップ	発砲ウレタン	4	個

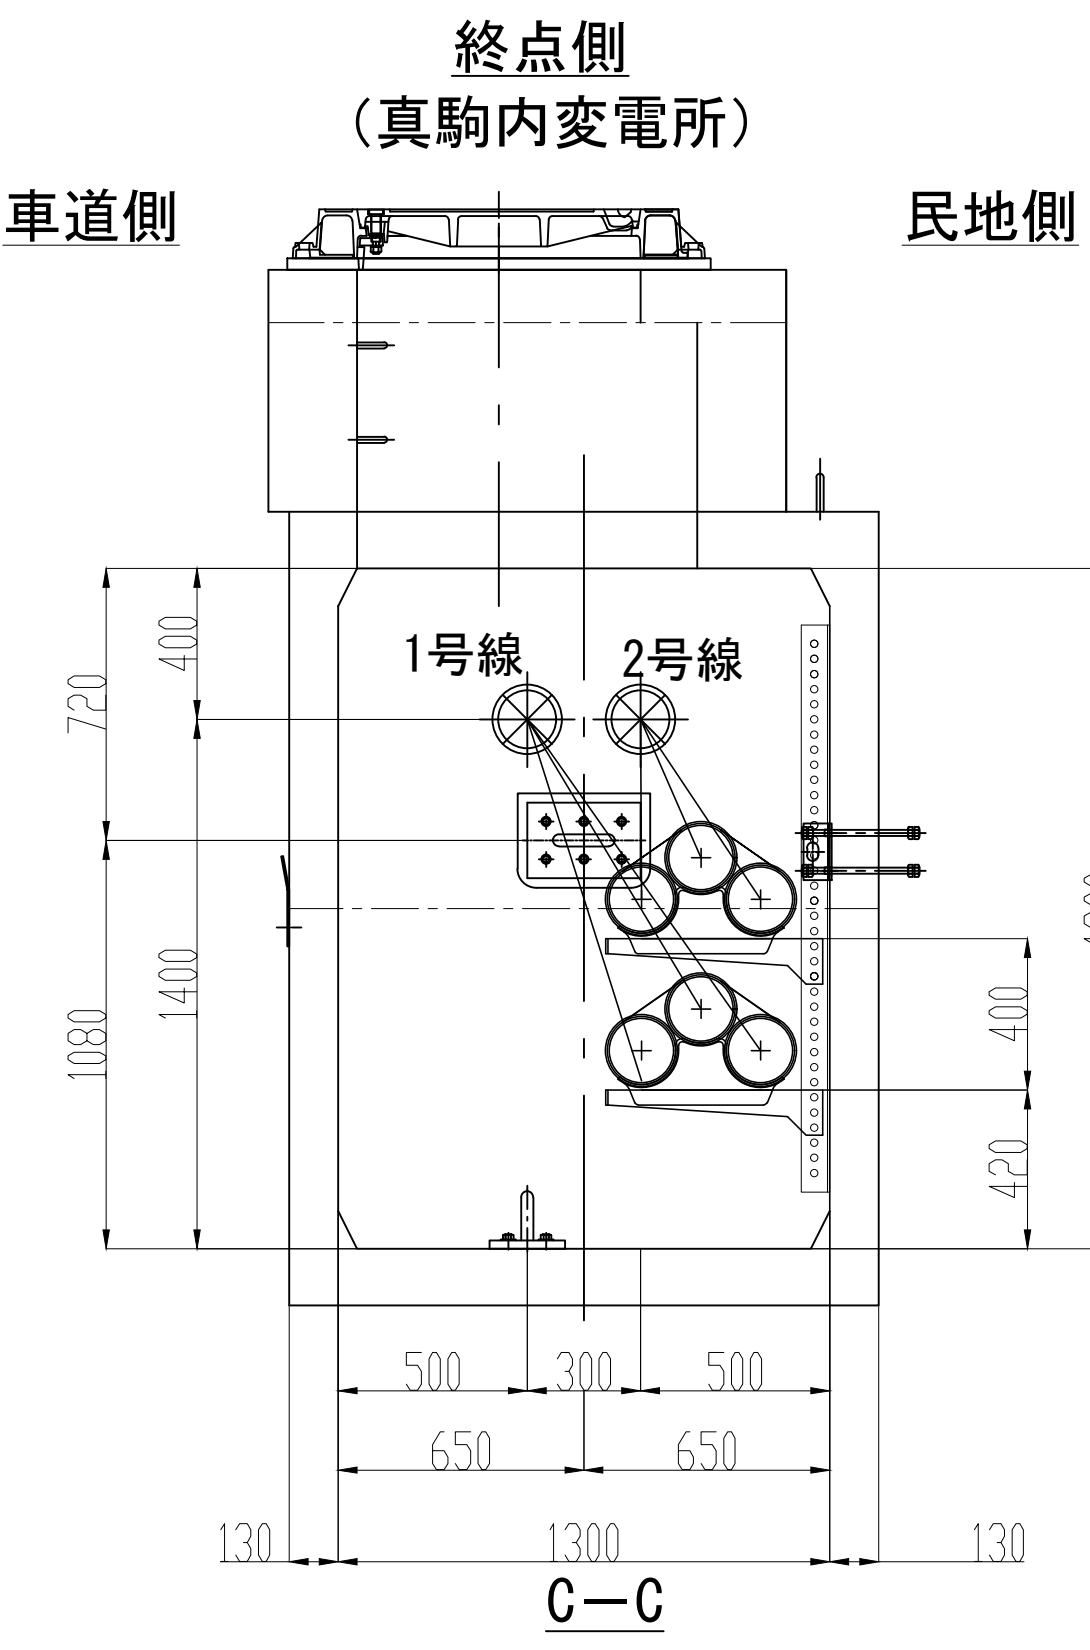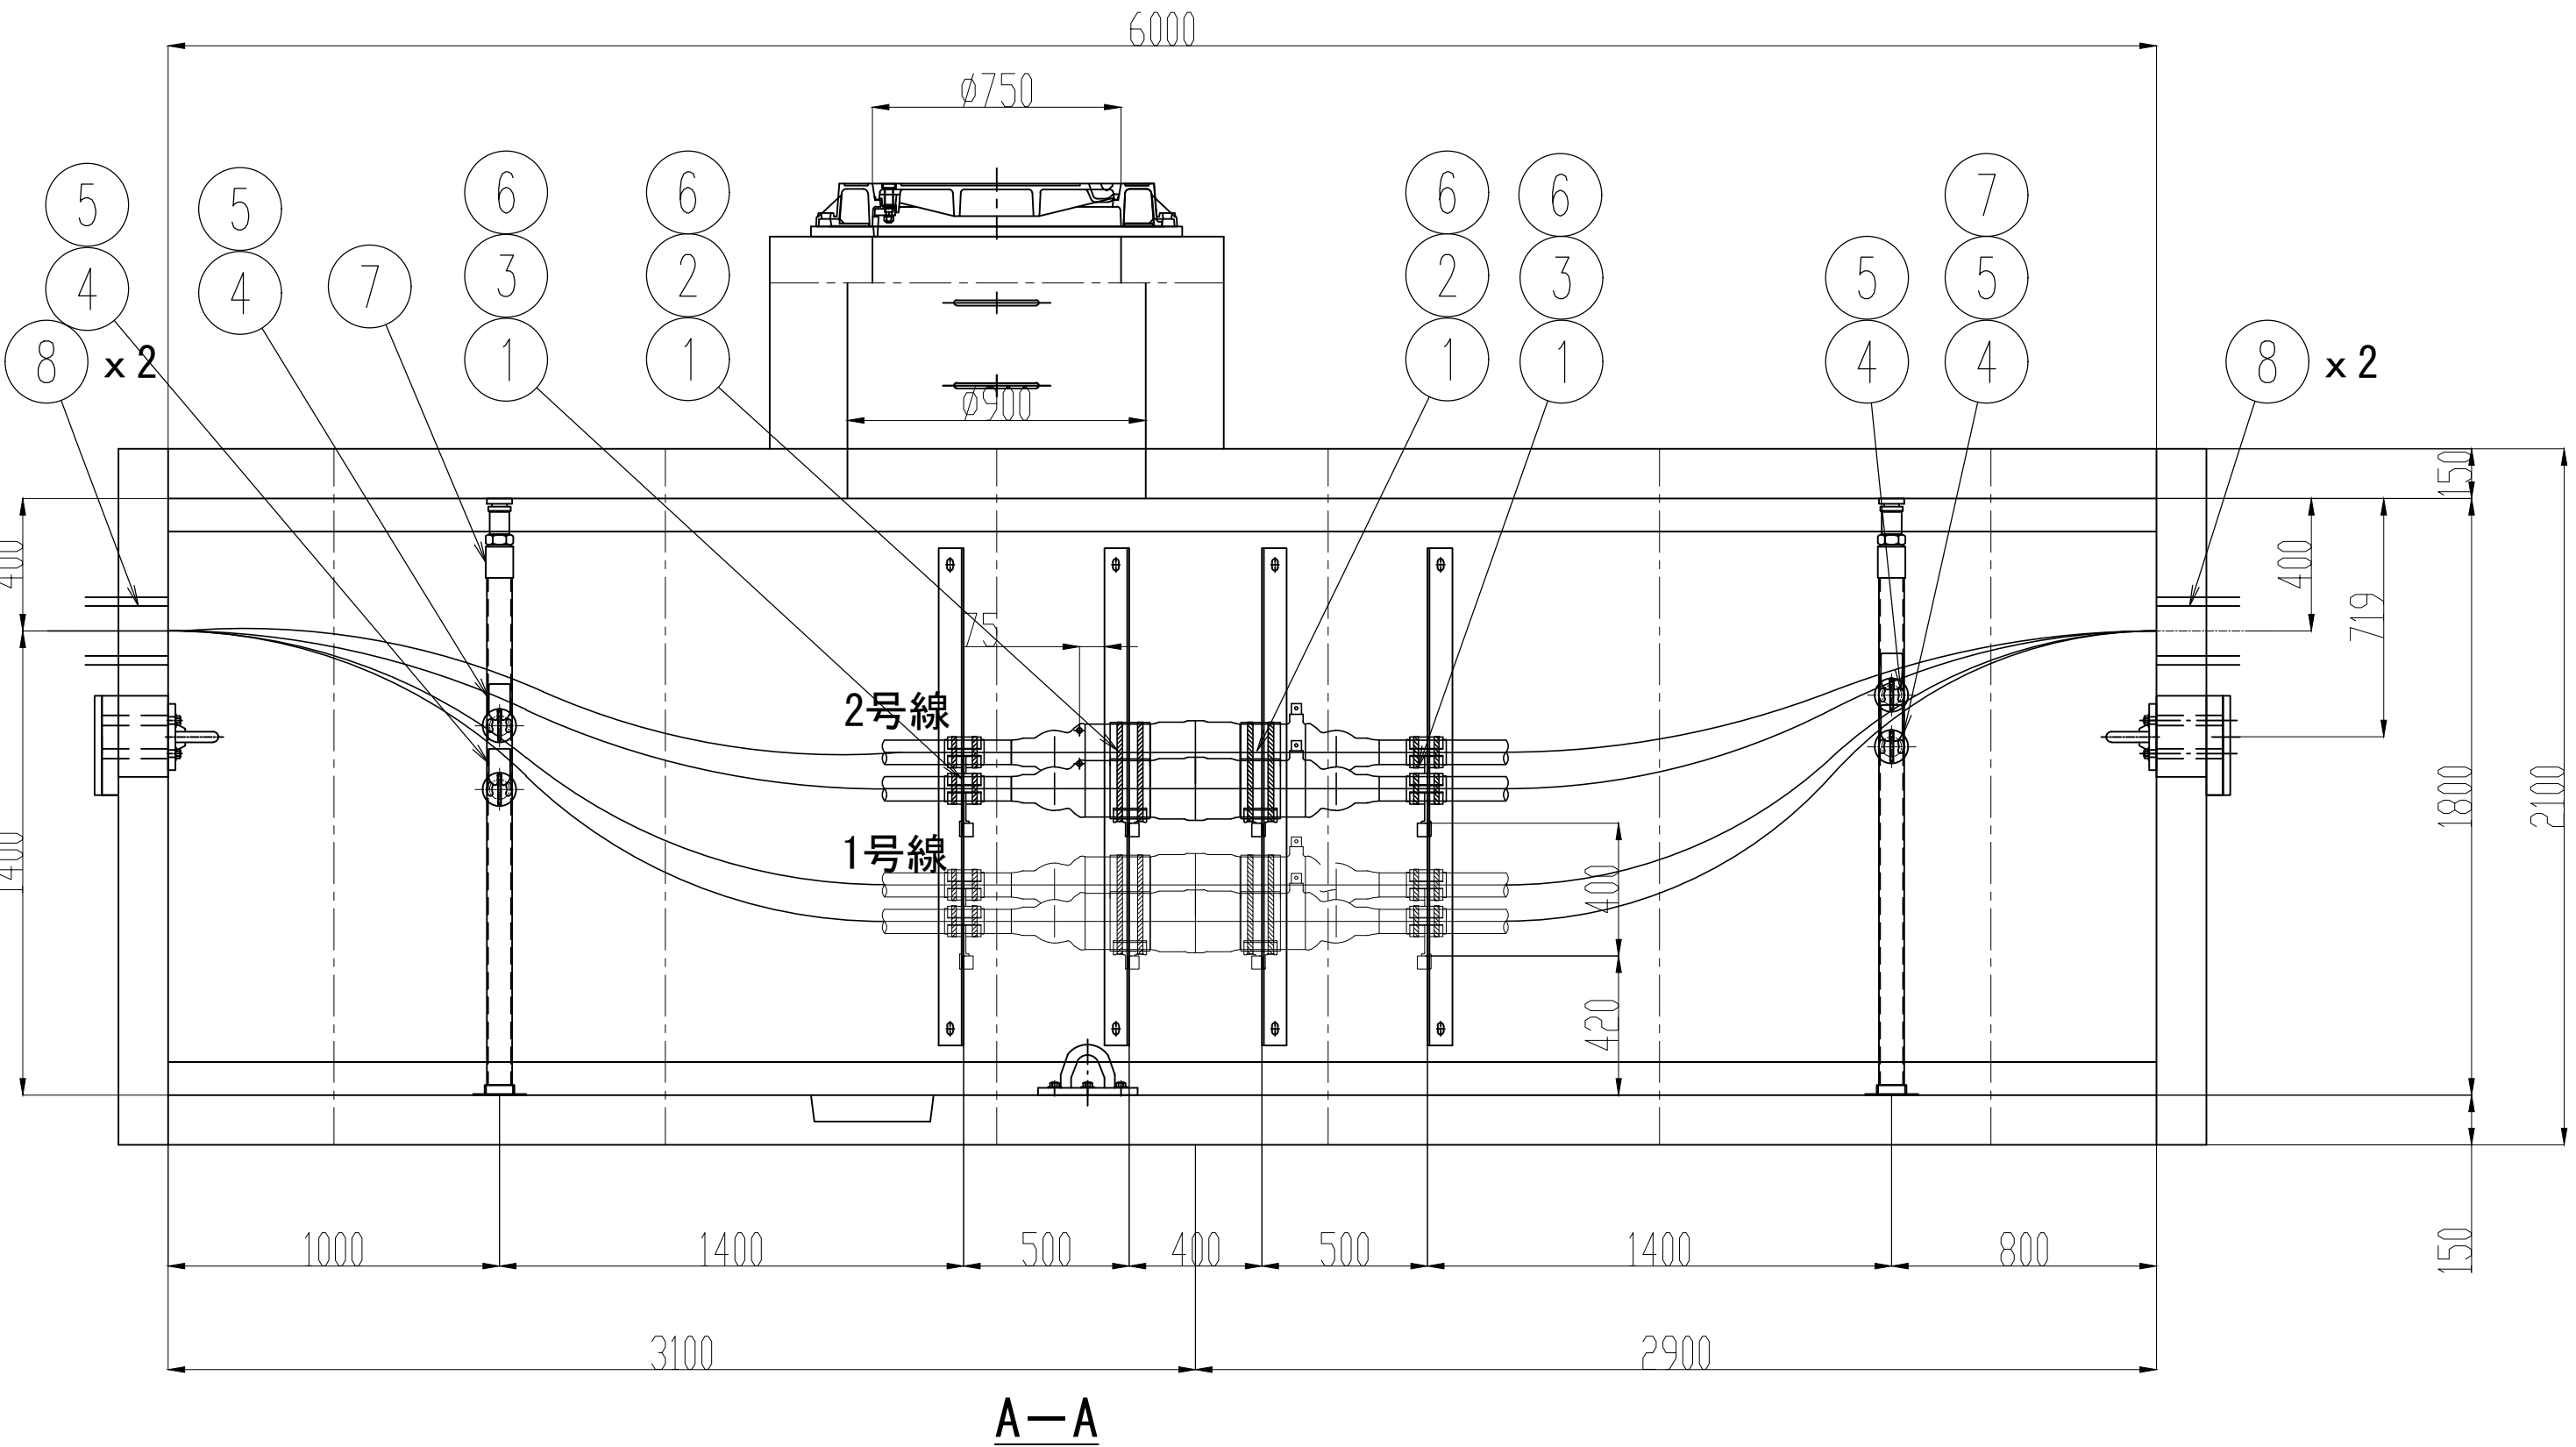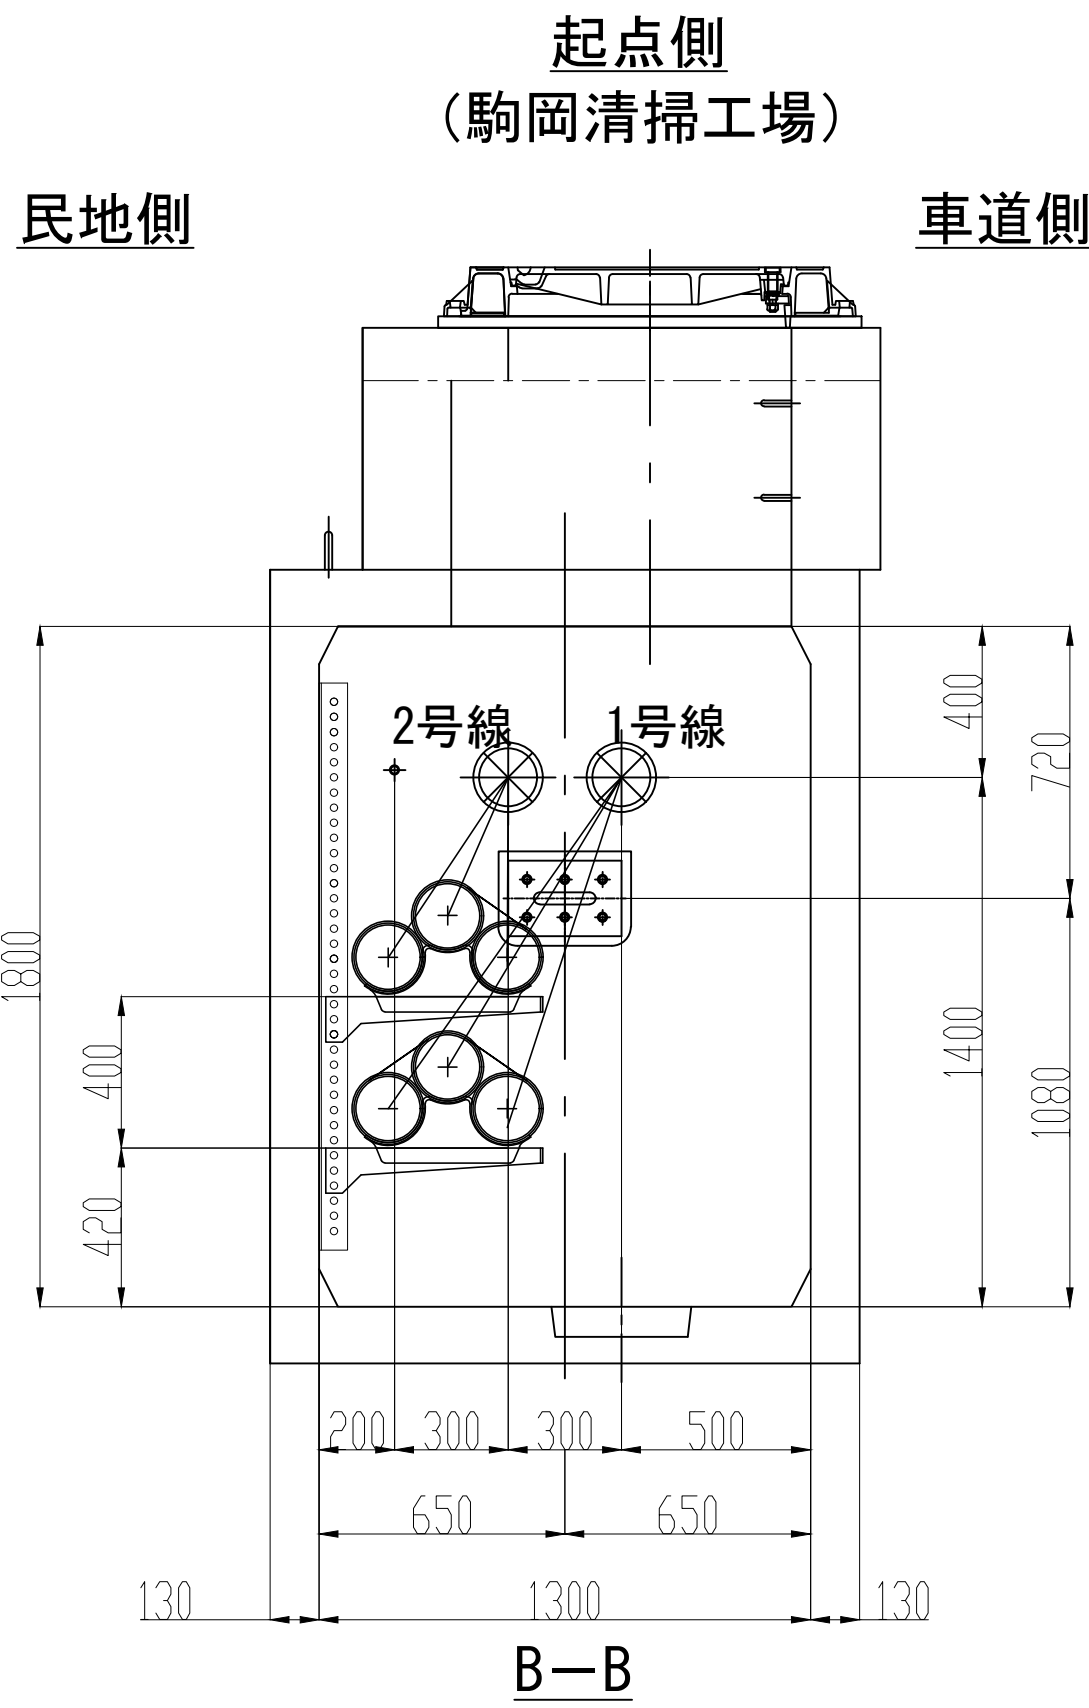

業 務 名	駒岡清掃工場 自営線保守点検業務		
図面名称	接 続 部 配 置 図 (M H - 1 0)		
札幌市環境局環境事業部			縮 尺 1:20 (1:40) ()はA3縮尺
			図 番 20/28


S=1 : 20

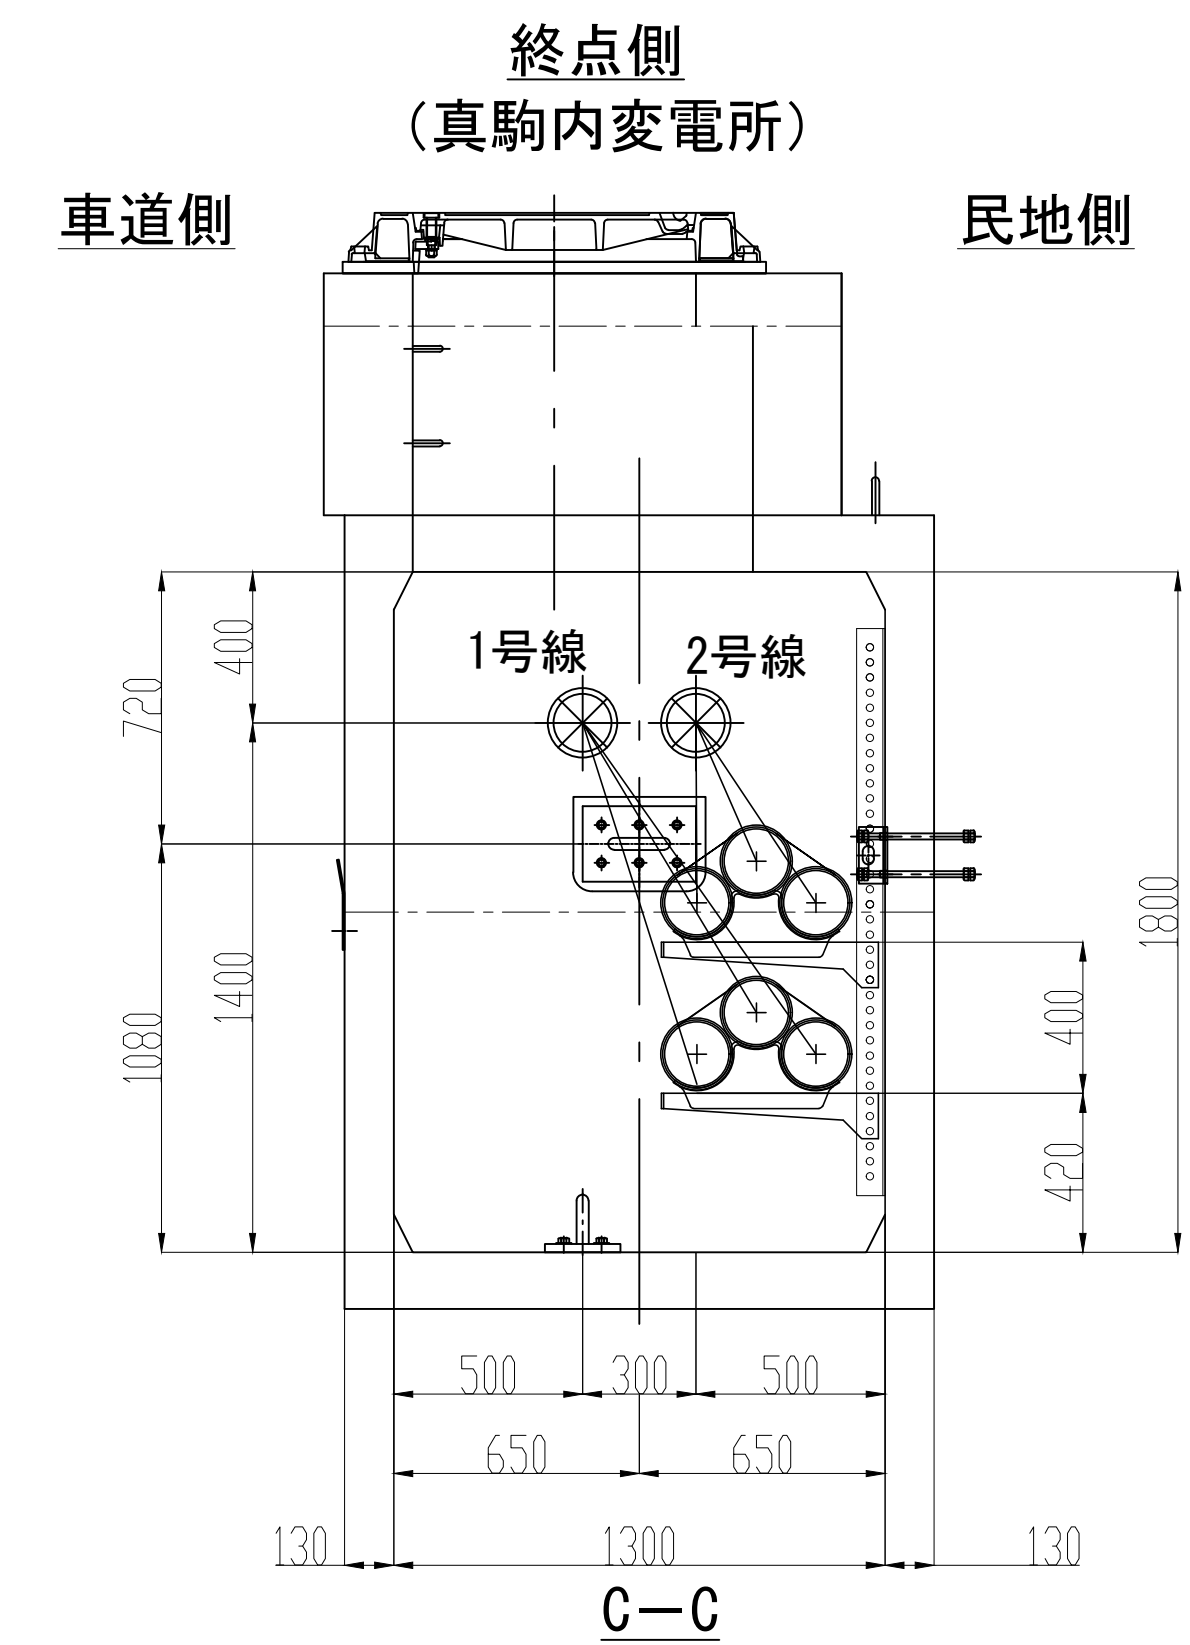


業 務 名	駒岡清掃工場 自営線保守点検業務		
図面名称	接 続 部 配 置 図 (M H - 1 1)		
札幌市環境局環境事業部	縮 尺	1:20 (1:40) ()はA3縮尺	
	図 番	21/28	

接続部 配置図 (MH-12)

S=1:20

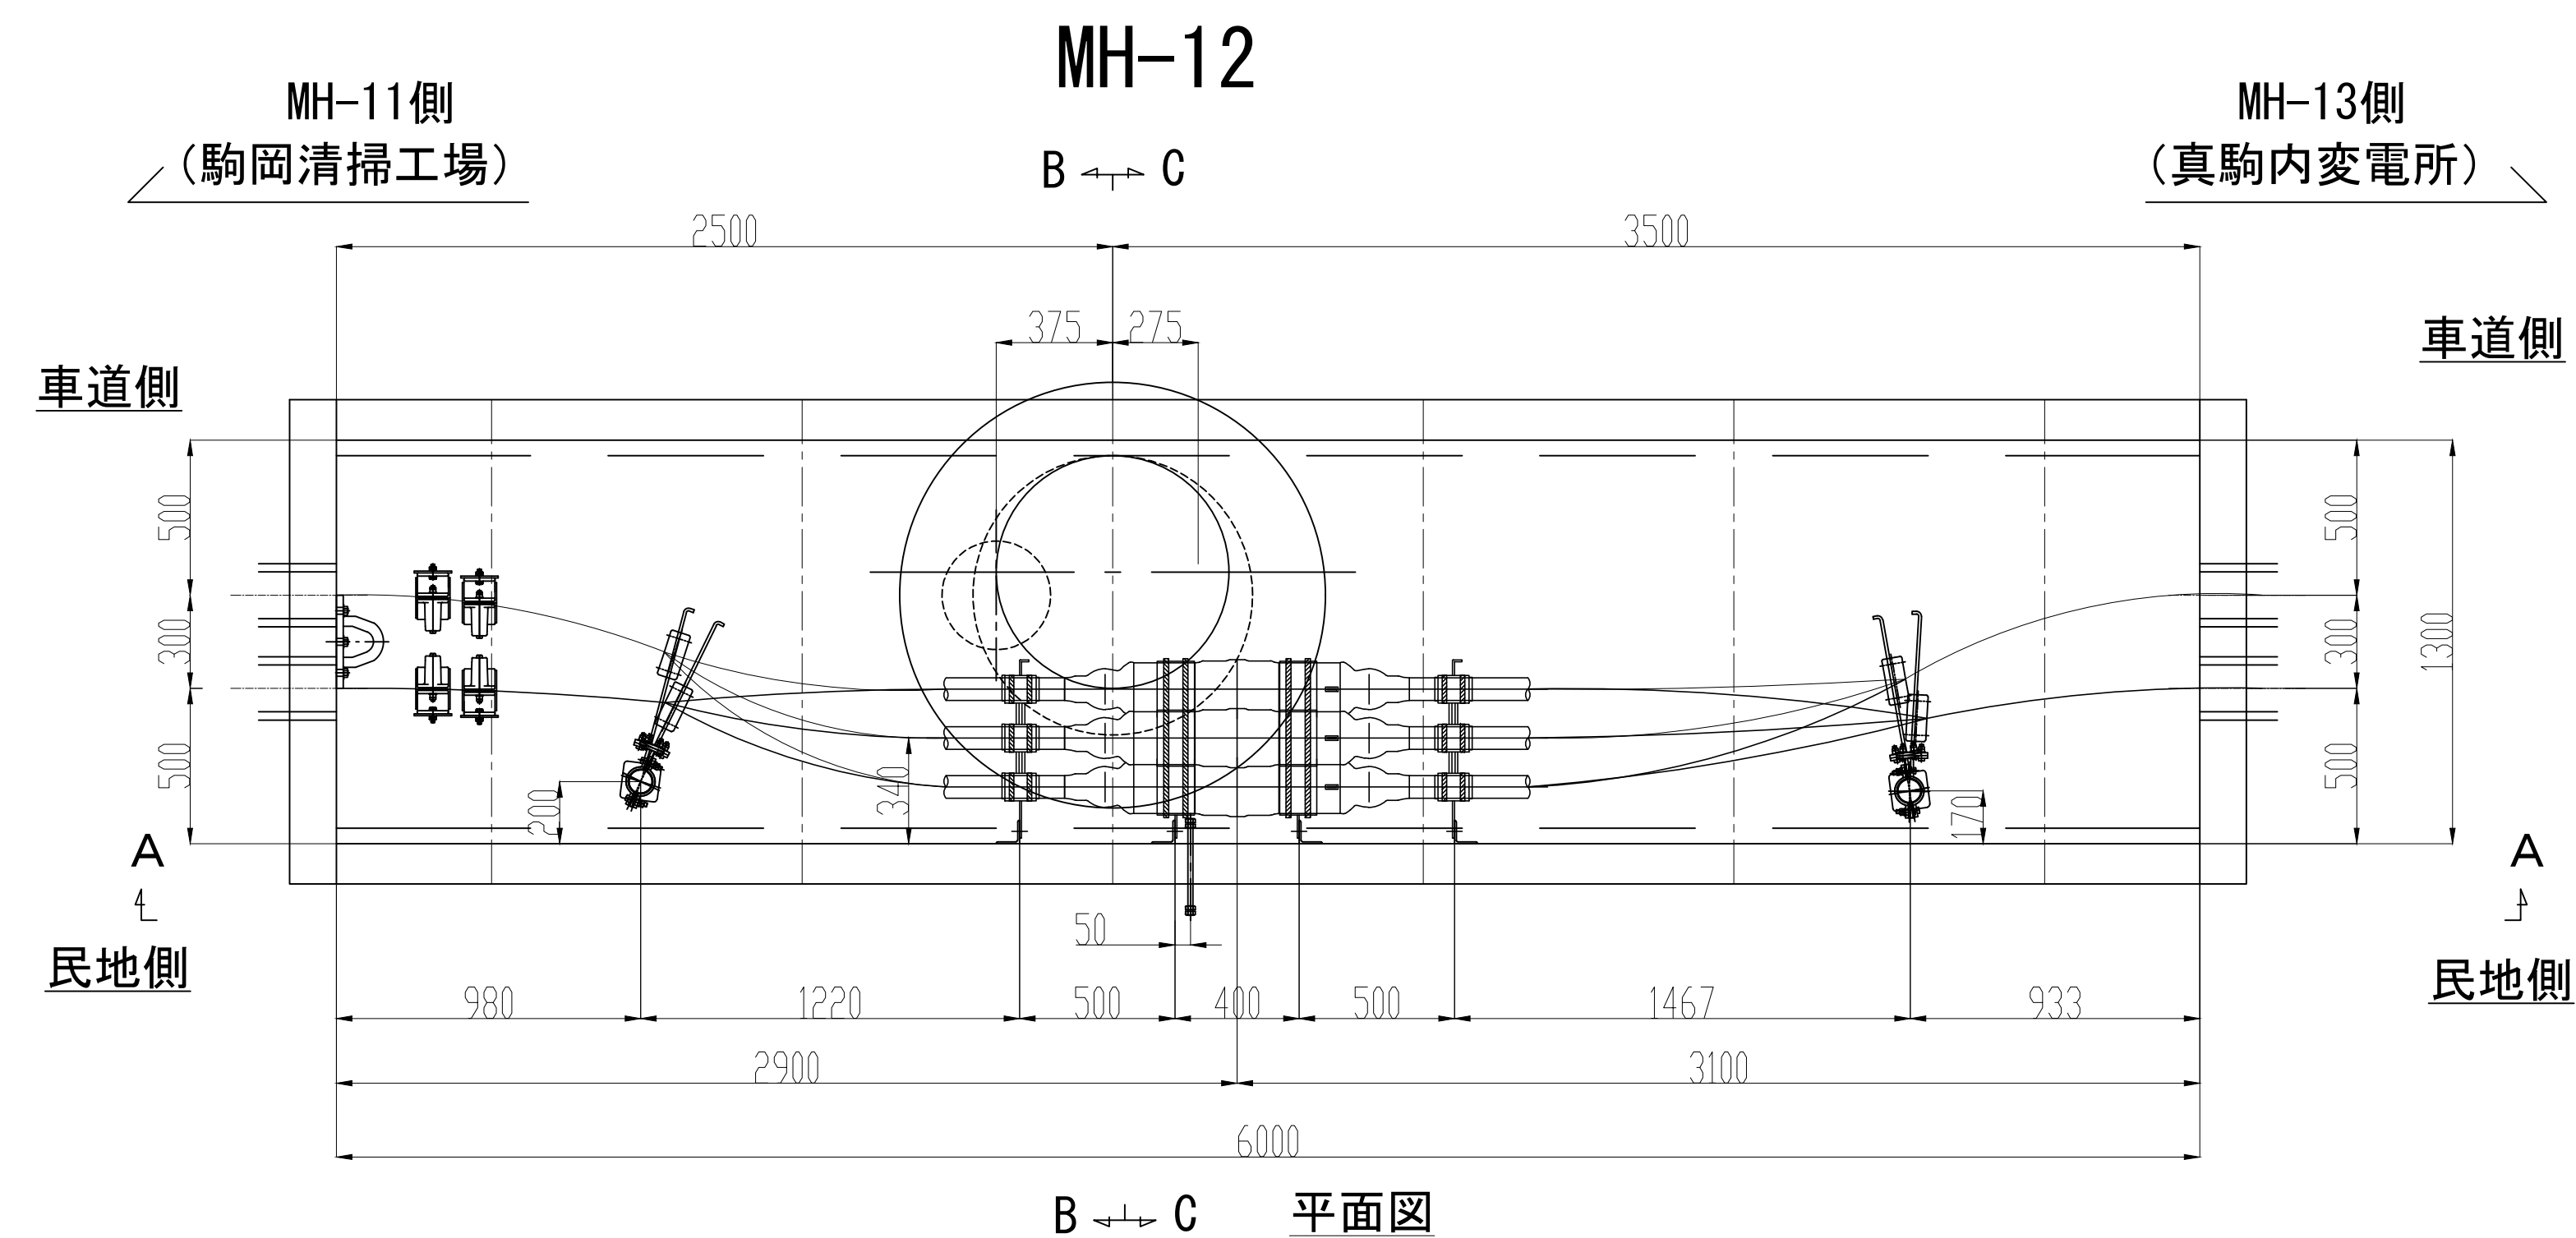


No.	品 目	仕 様	材 質	数 量	単 位
①	接続箱用受金物	500CJ	SS400	8	枚
②	接続箱用受台	φ70	AC7A	4	個
③	接続箱端用受枕	φ160	AC7A	4	個
④	ケーブル受枕	R65	磁器	4	個
⑤	ケーブル受金物	450CPF	SS400	4	枚
⑥	立金物	L75,L1500	SS400	4	本
⑦	耐震ボール	L=1750. φ75	SS400	2	本
⑧	管口防水処理材	ウォーターストップ	発砲ウレタン	4	個
⑨	液乗り移動現象対策用拘束装置			4	組

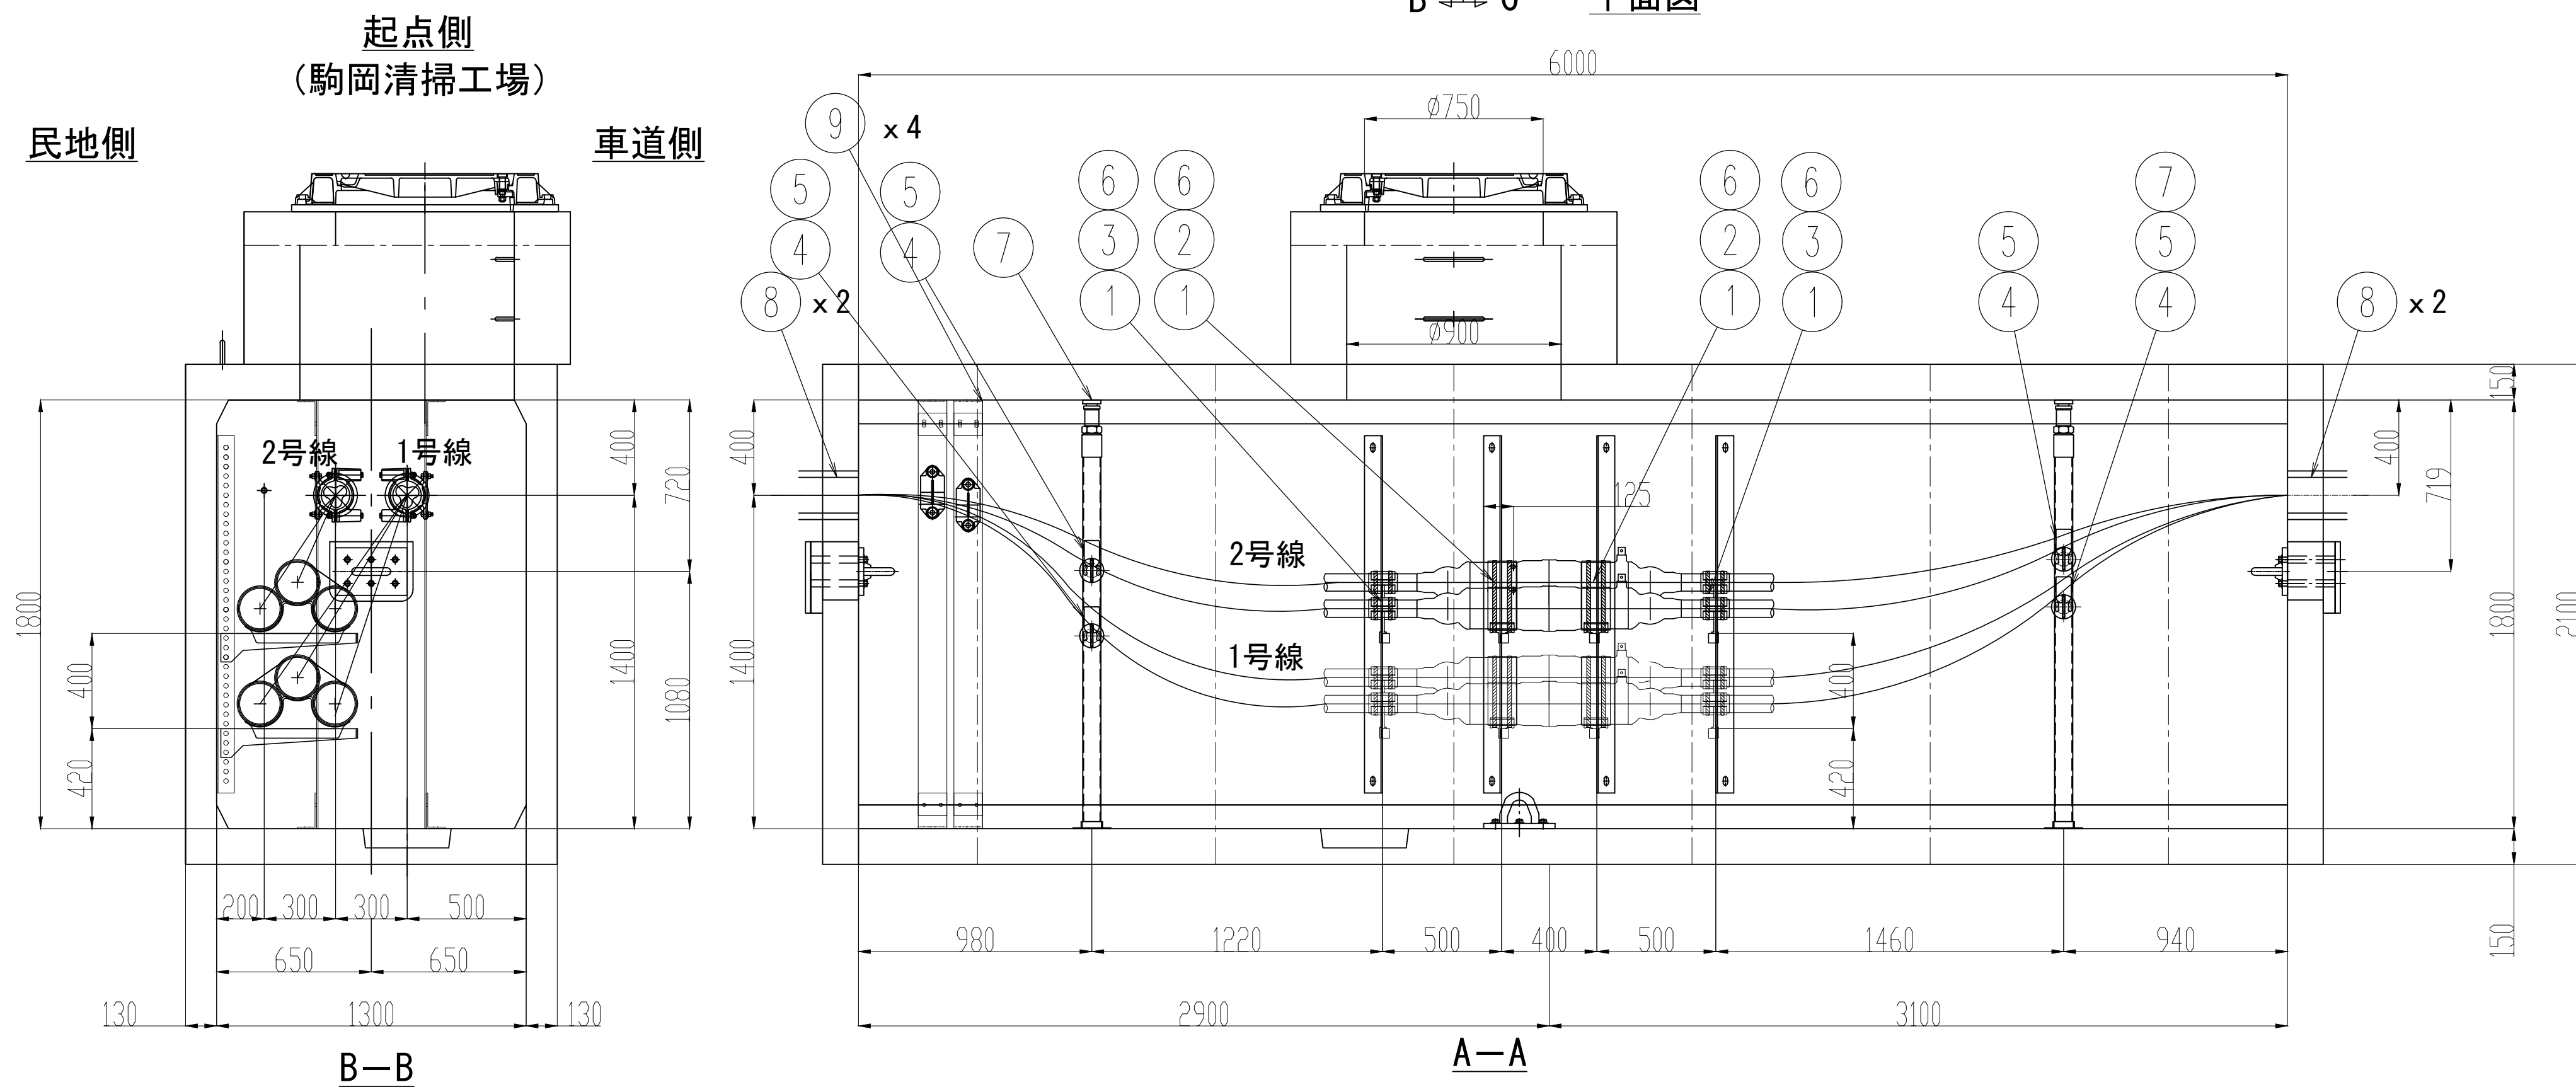


業 務 名	駒岡清掃工場 自営線保守点検業務		
図面名称	接 続 部 配 置 図 (M H - 1 2)		
札幌市環境局環境事業部			縮 尺 1:20 (1:40) ()はA3縮尺
			図 番 22/28

接続部 配置図 (MH-13)

S=1:20

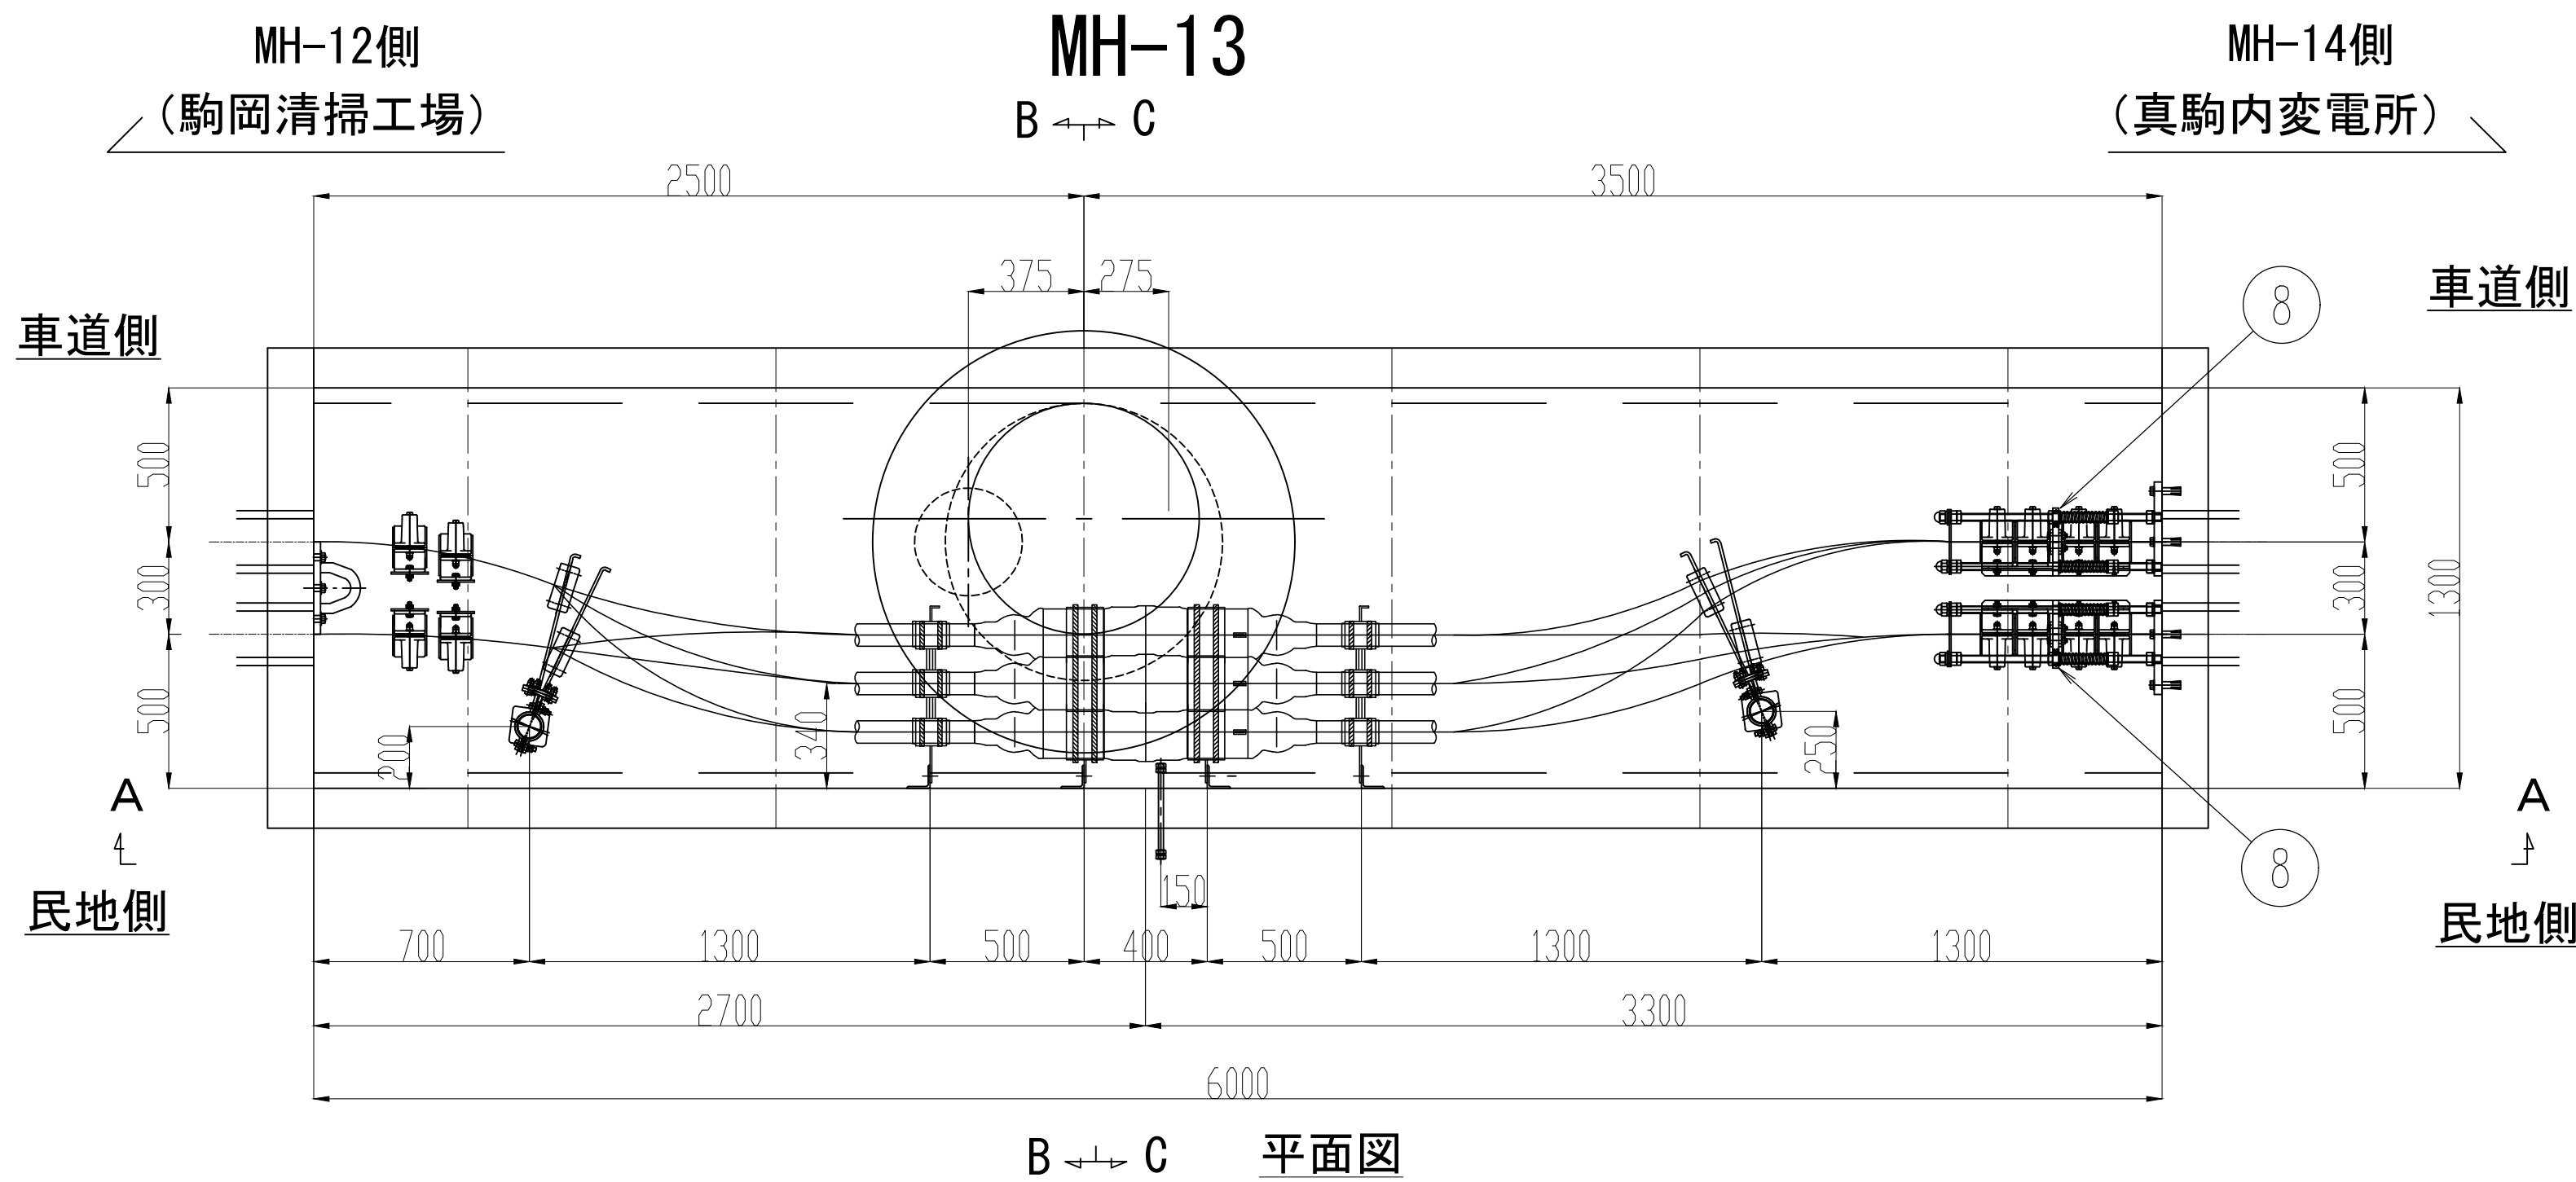


No.	品 目	仕 様	材 質	数 量	単 位
①	接続箱用受金物	500CJ	SS400	8	枚
②	接続箱用受台	φ70	AC7A	4	個
③	接続箱端用受枕	φ160	AC7A	4	個
④	ケーブル受枕	R65	磁器	4	個
⑤	ケーブル受金物	450CPF	SS400	4	枚
⑥	立金物	L75,L1500	SS400	4	本
⑦	耐震ボール	L=1750、φ75	SS400	2	本
⑧	滑落防止装置	4連	SS400	2	組
⑨	管口防水処理材	ウォーターストップ	発砲ウレタン	4	個
⑩	アンカーボルト	M16、大WJ1、SW1	SS400	6	本
⑪	液乗り移動現象対策用拘束装置			4	組

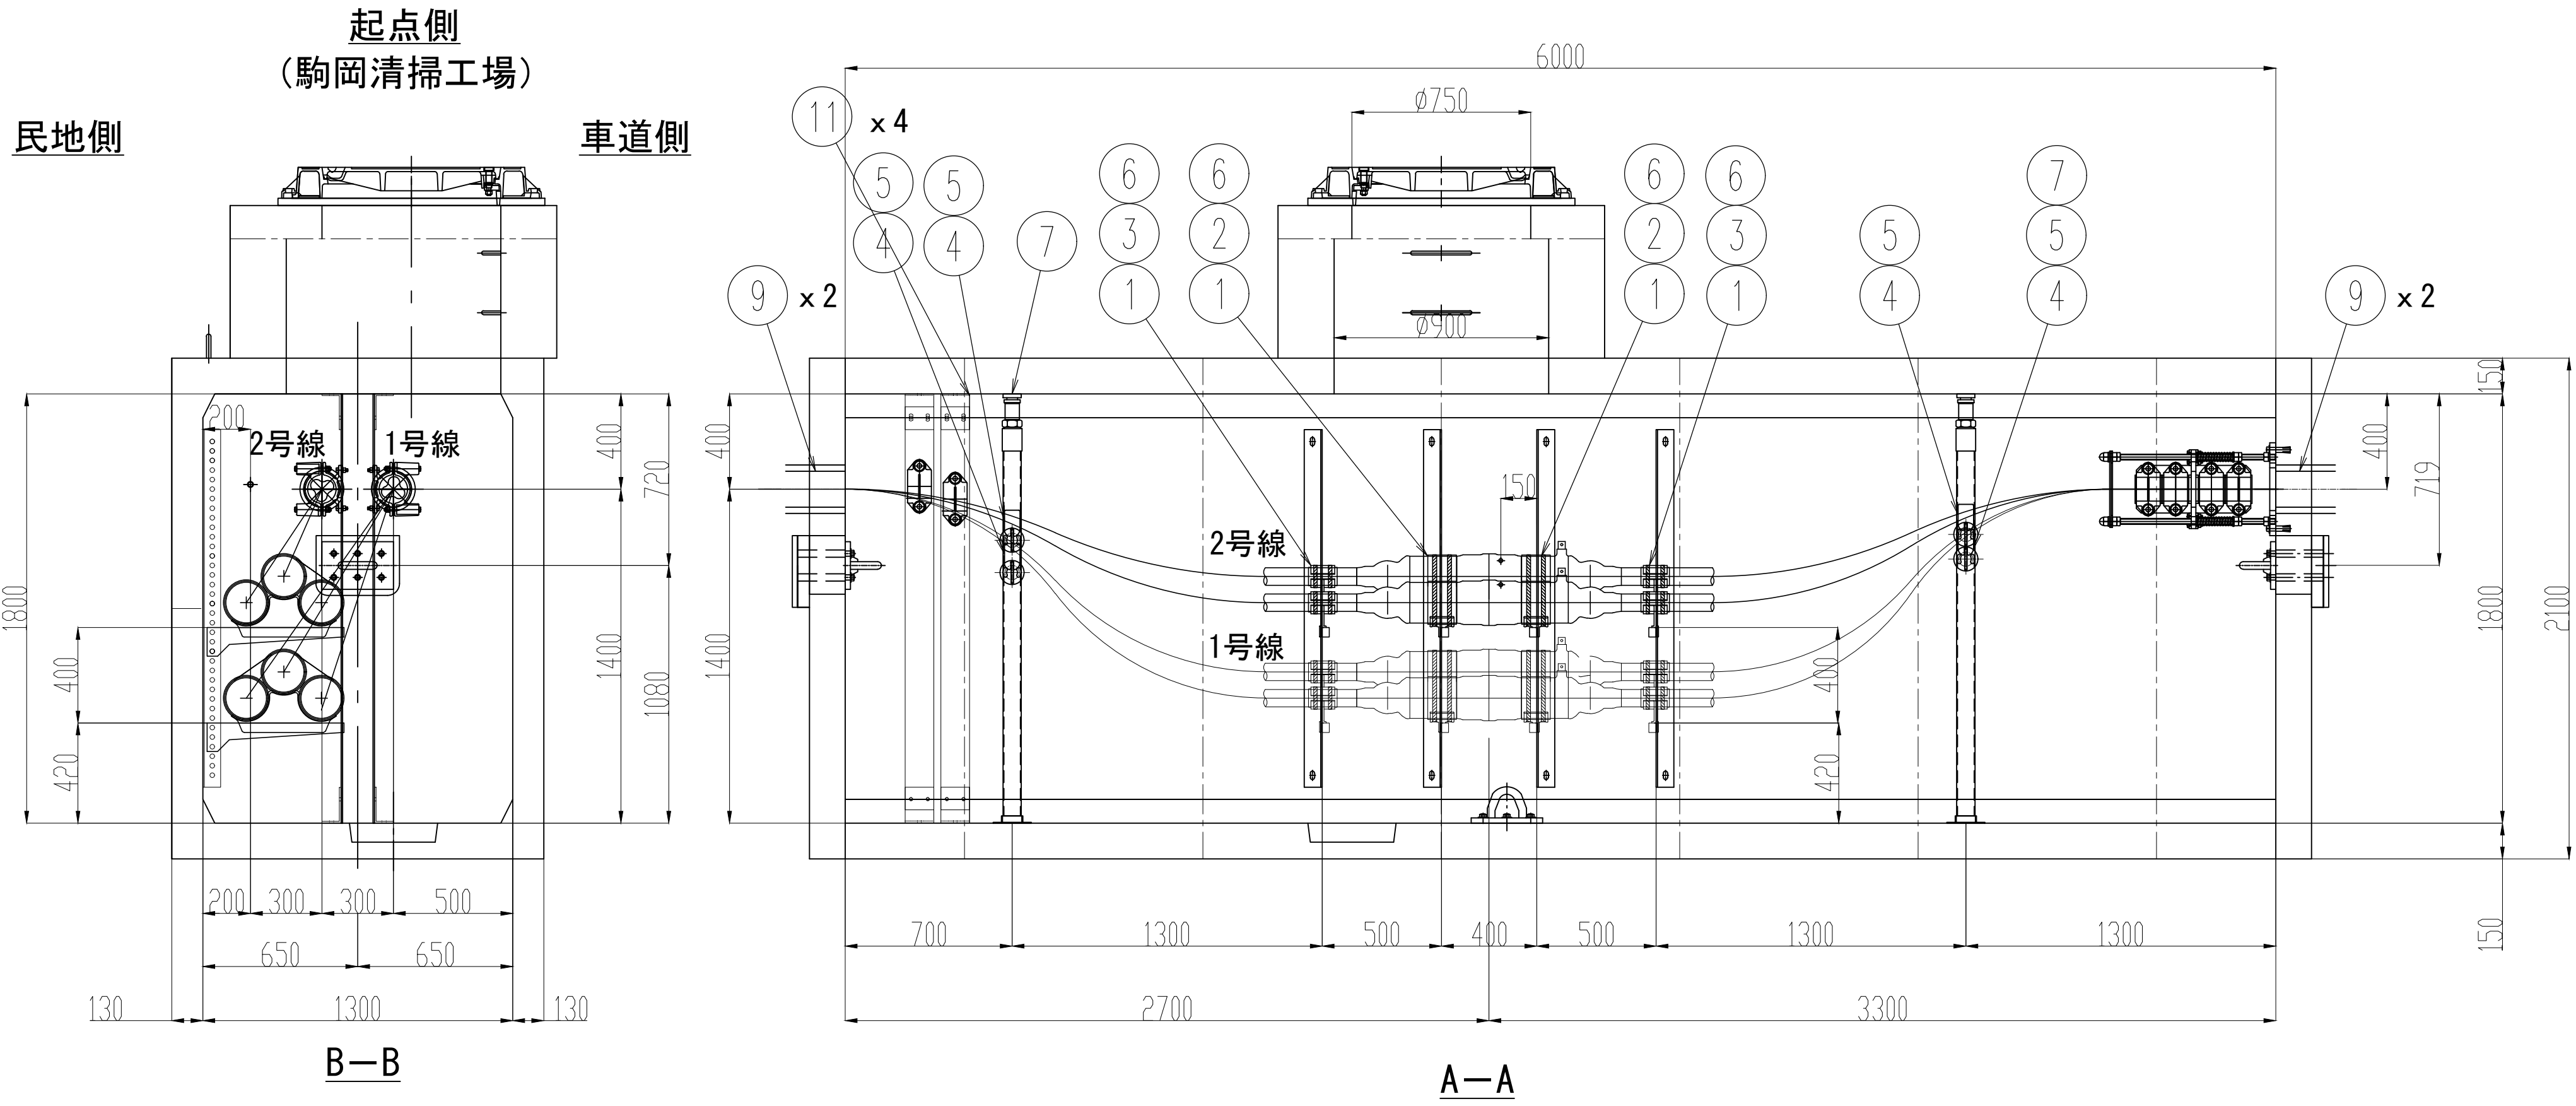

業 務 名	駒岡清掃工場 自営線保守点検業務		
図面名称	接 続 部 配 置 図 (M H - 1 3)		
札幌市環境局環境事業部			縮 尺 1:20 (1:40) ()はA3縮尺
			図 番 23/28


接続部 配置図 (MH-14)

S=1:20

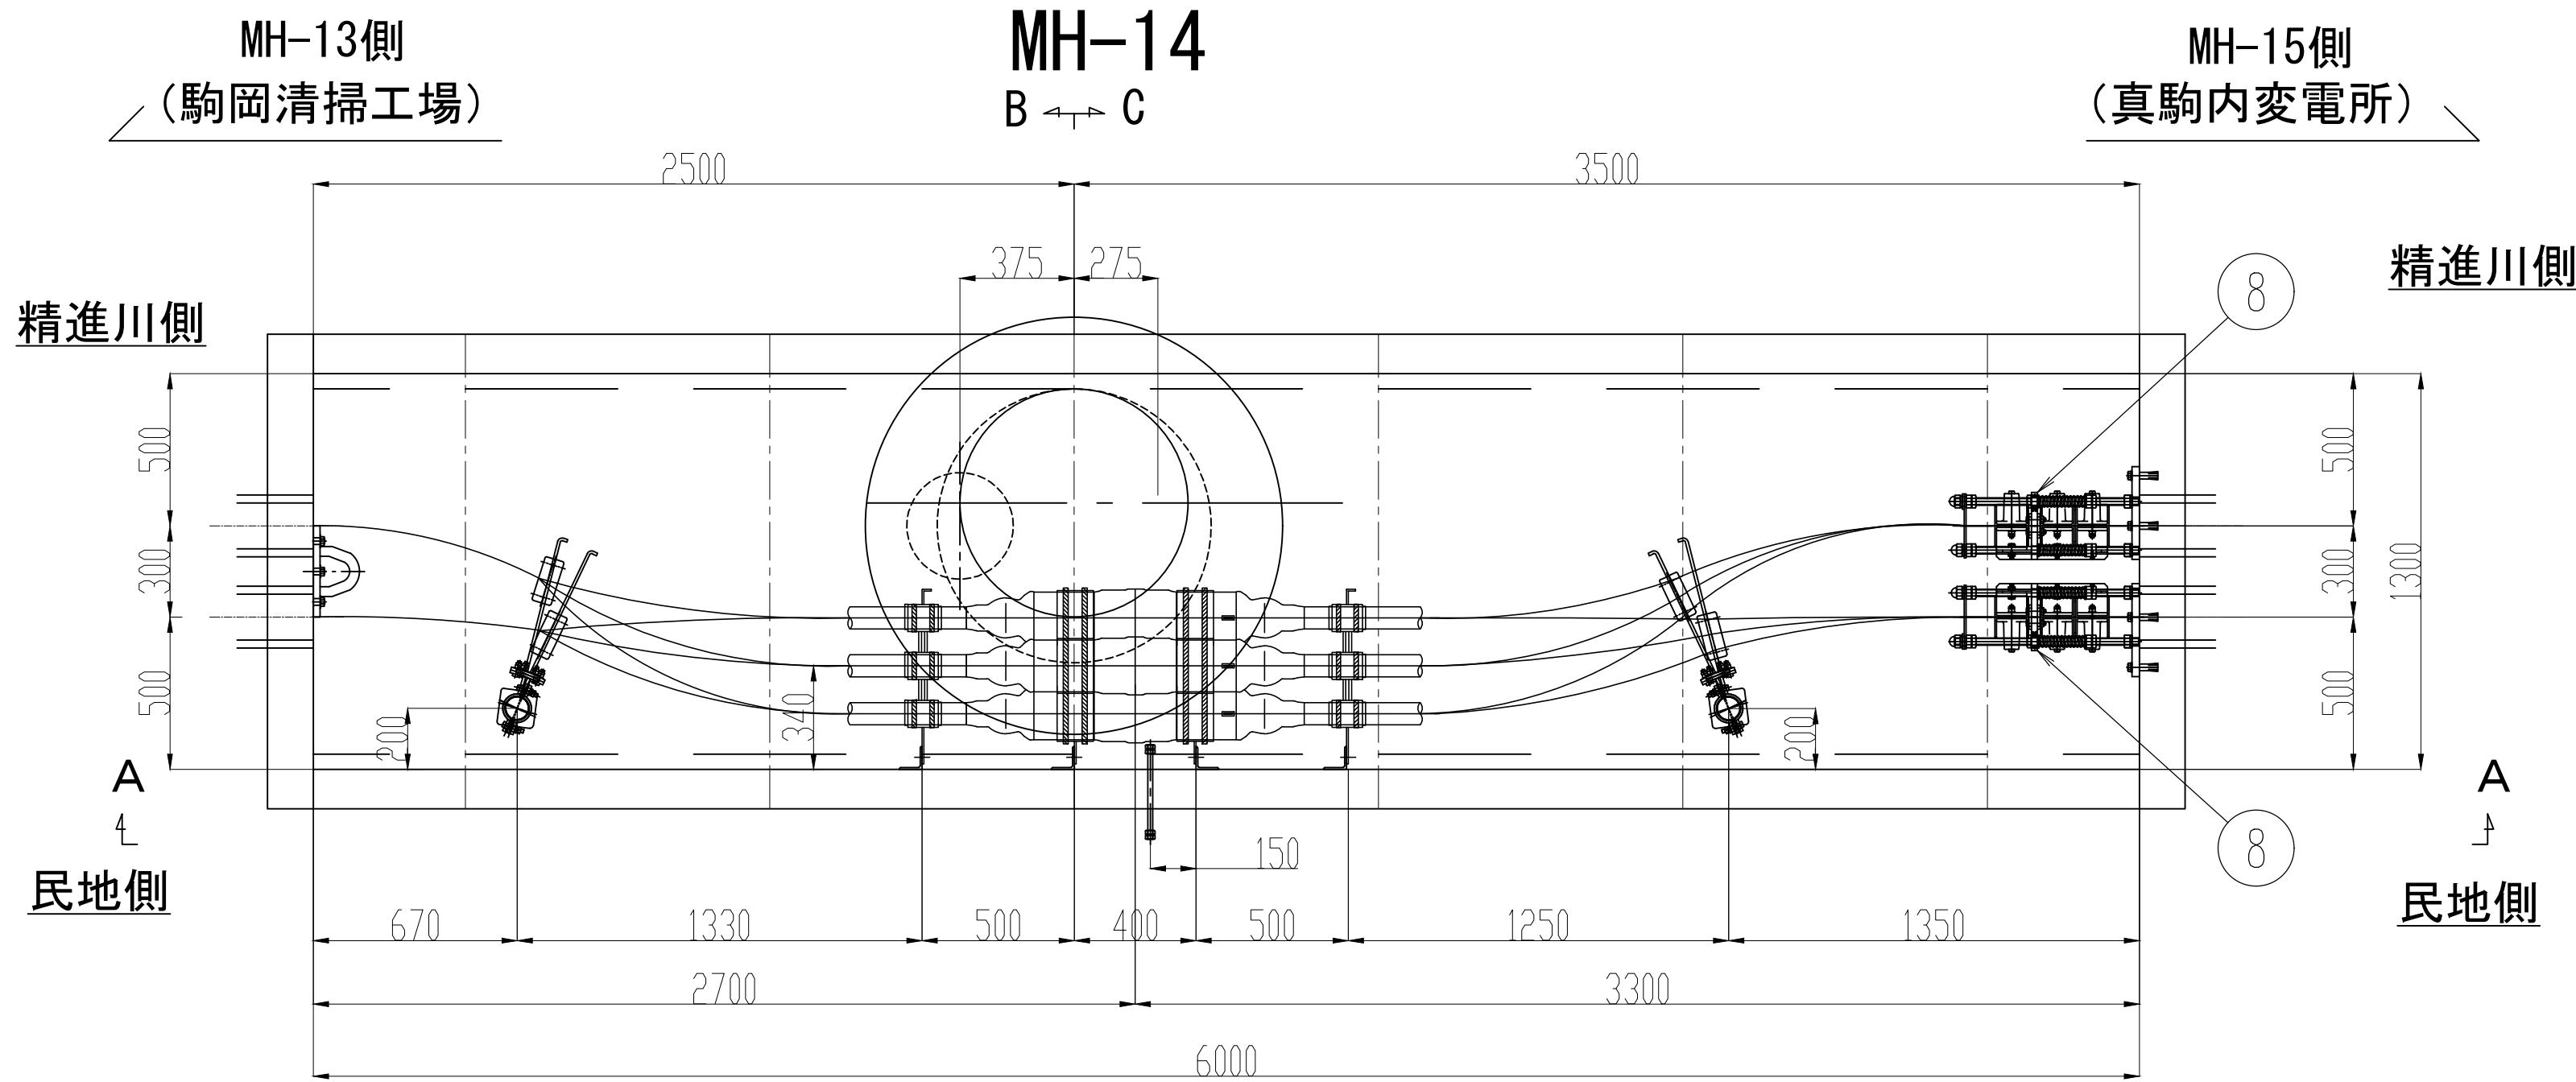

No.	品 目	仕 様	材 質	数 量	単 位
①	接続箱用受金物	500CJ	SS400	8	枚
②	接続箱用受台	φ70	AC7A	4	個
③	接続箱端用受枕	φ160	AC7A	4	個
④	ケーブル受枕	R65	磁器	4	個
⑤	ケーブル受金物	450CPF	SS400	4	枚
⑥	立金物	L75,L1500	SS400	4	本
⑦	耐震ポール	L=1750、φ75	SS400	2	本
⑧	滑落防止装置	CT-120×3連	SS400	2	組
⑨	管口防水処理材	ウォーターストップ	発砲ウレタン	4	個
⑩	アンカーボルト	M16、大WJ1、SW1	SS400	6	本


平面図

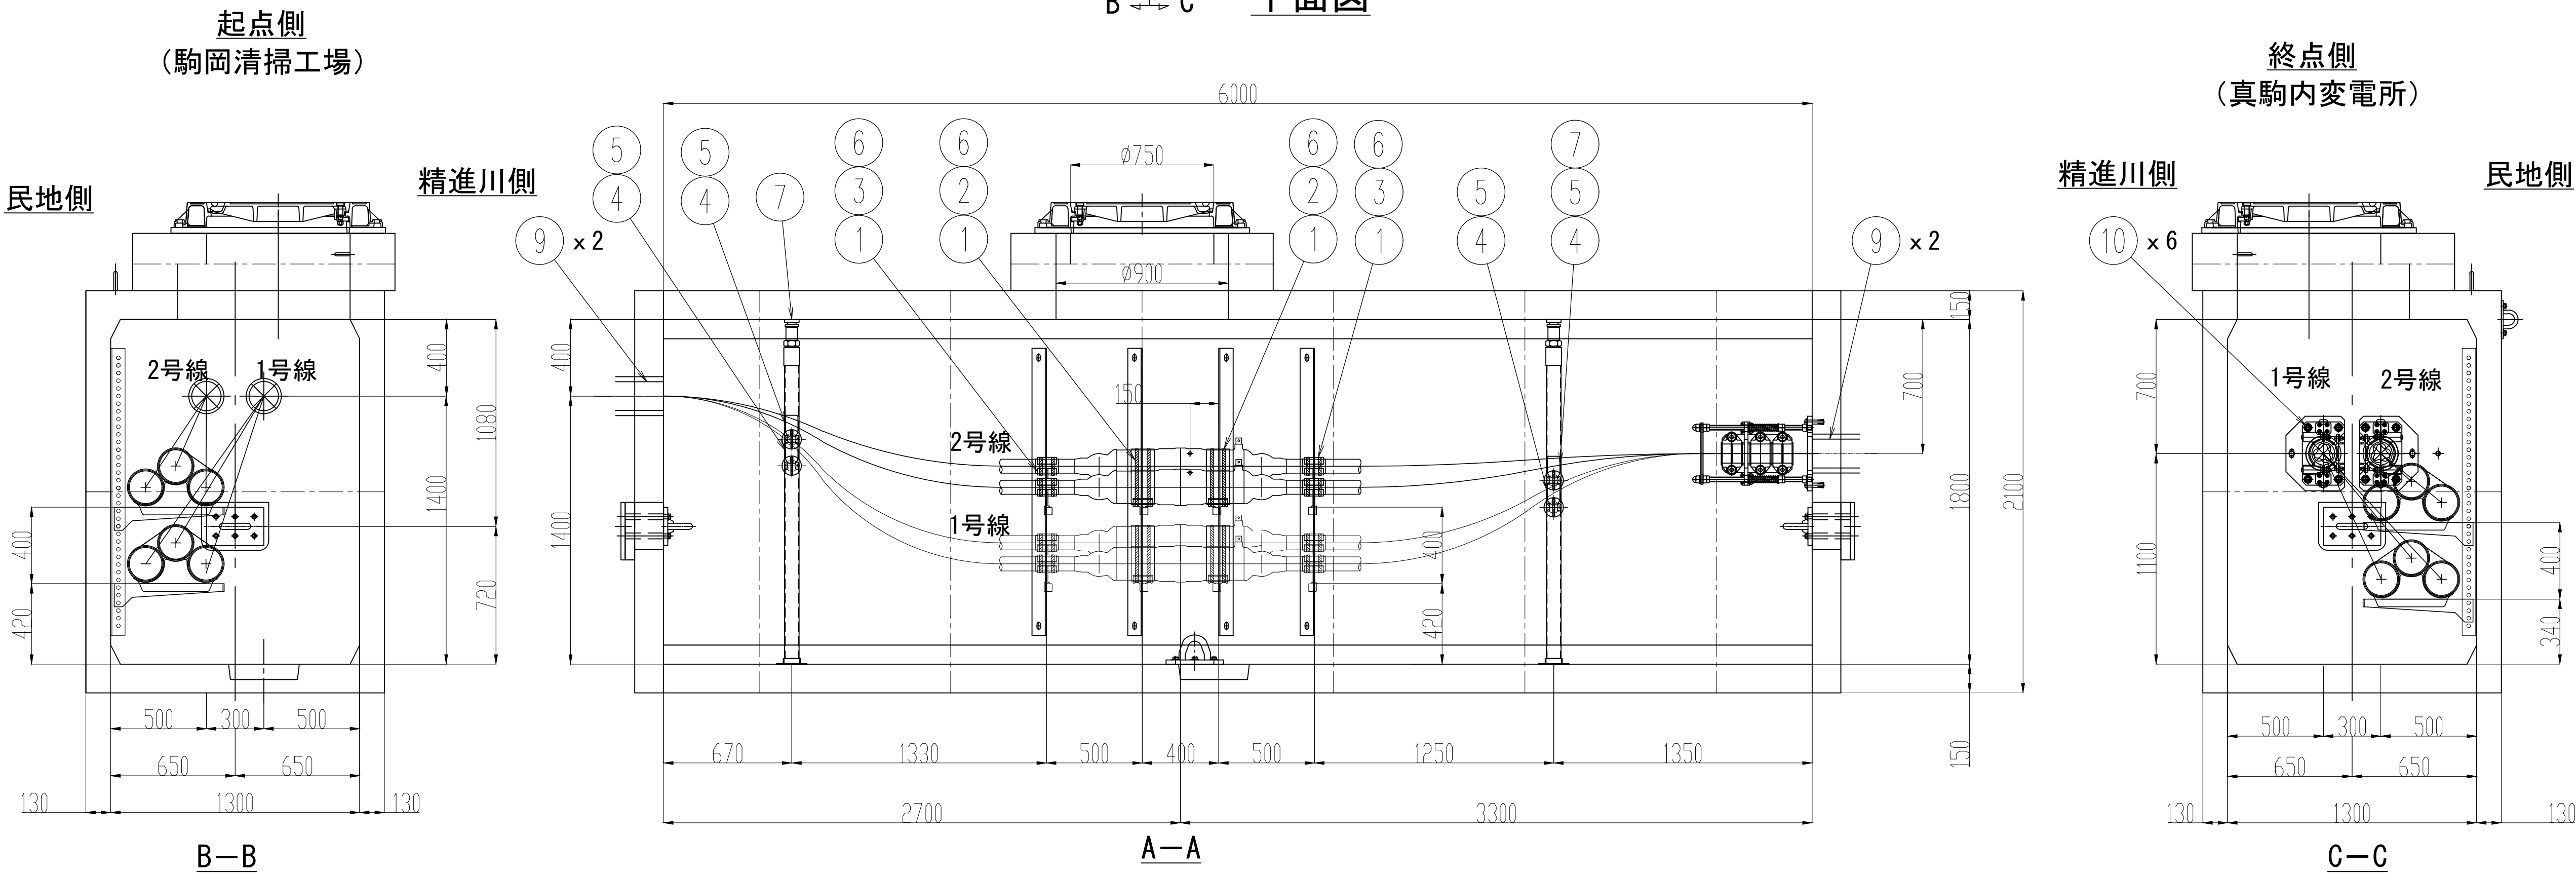




業 務 名	駒岡清掃工場 自営線保守点検業務		
図面名称	接 続 部 配 置 図 (M H - 1 4)		
札幌市環境局環境事業部			縮 尺 1:20 (1:40) ()はA3縮尺
			図 番 24/28

接続部 配置図 (MH-15)

S=1:20

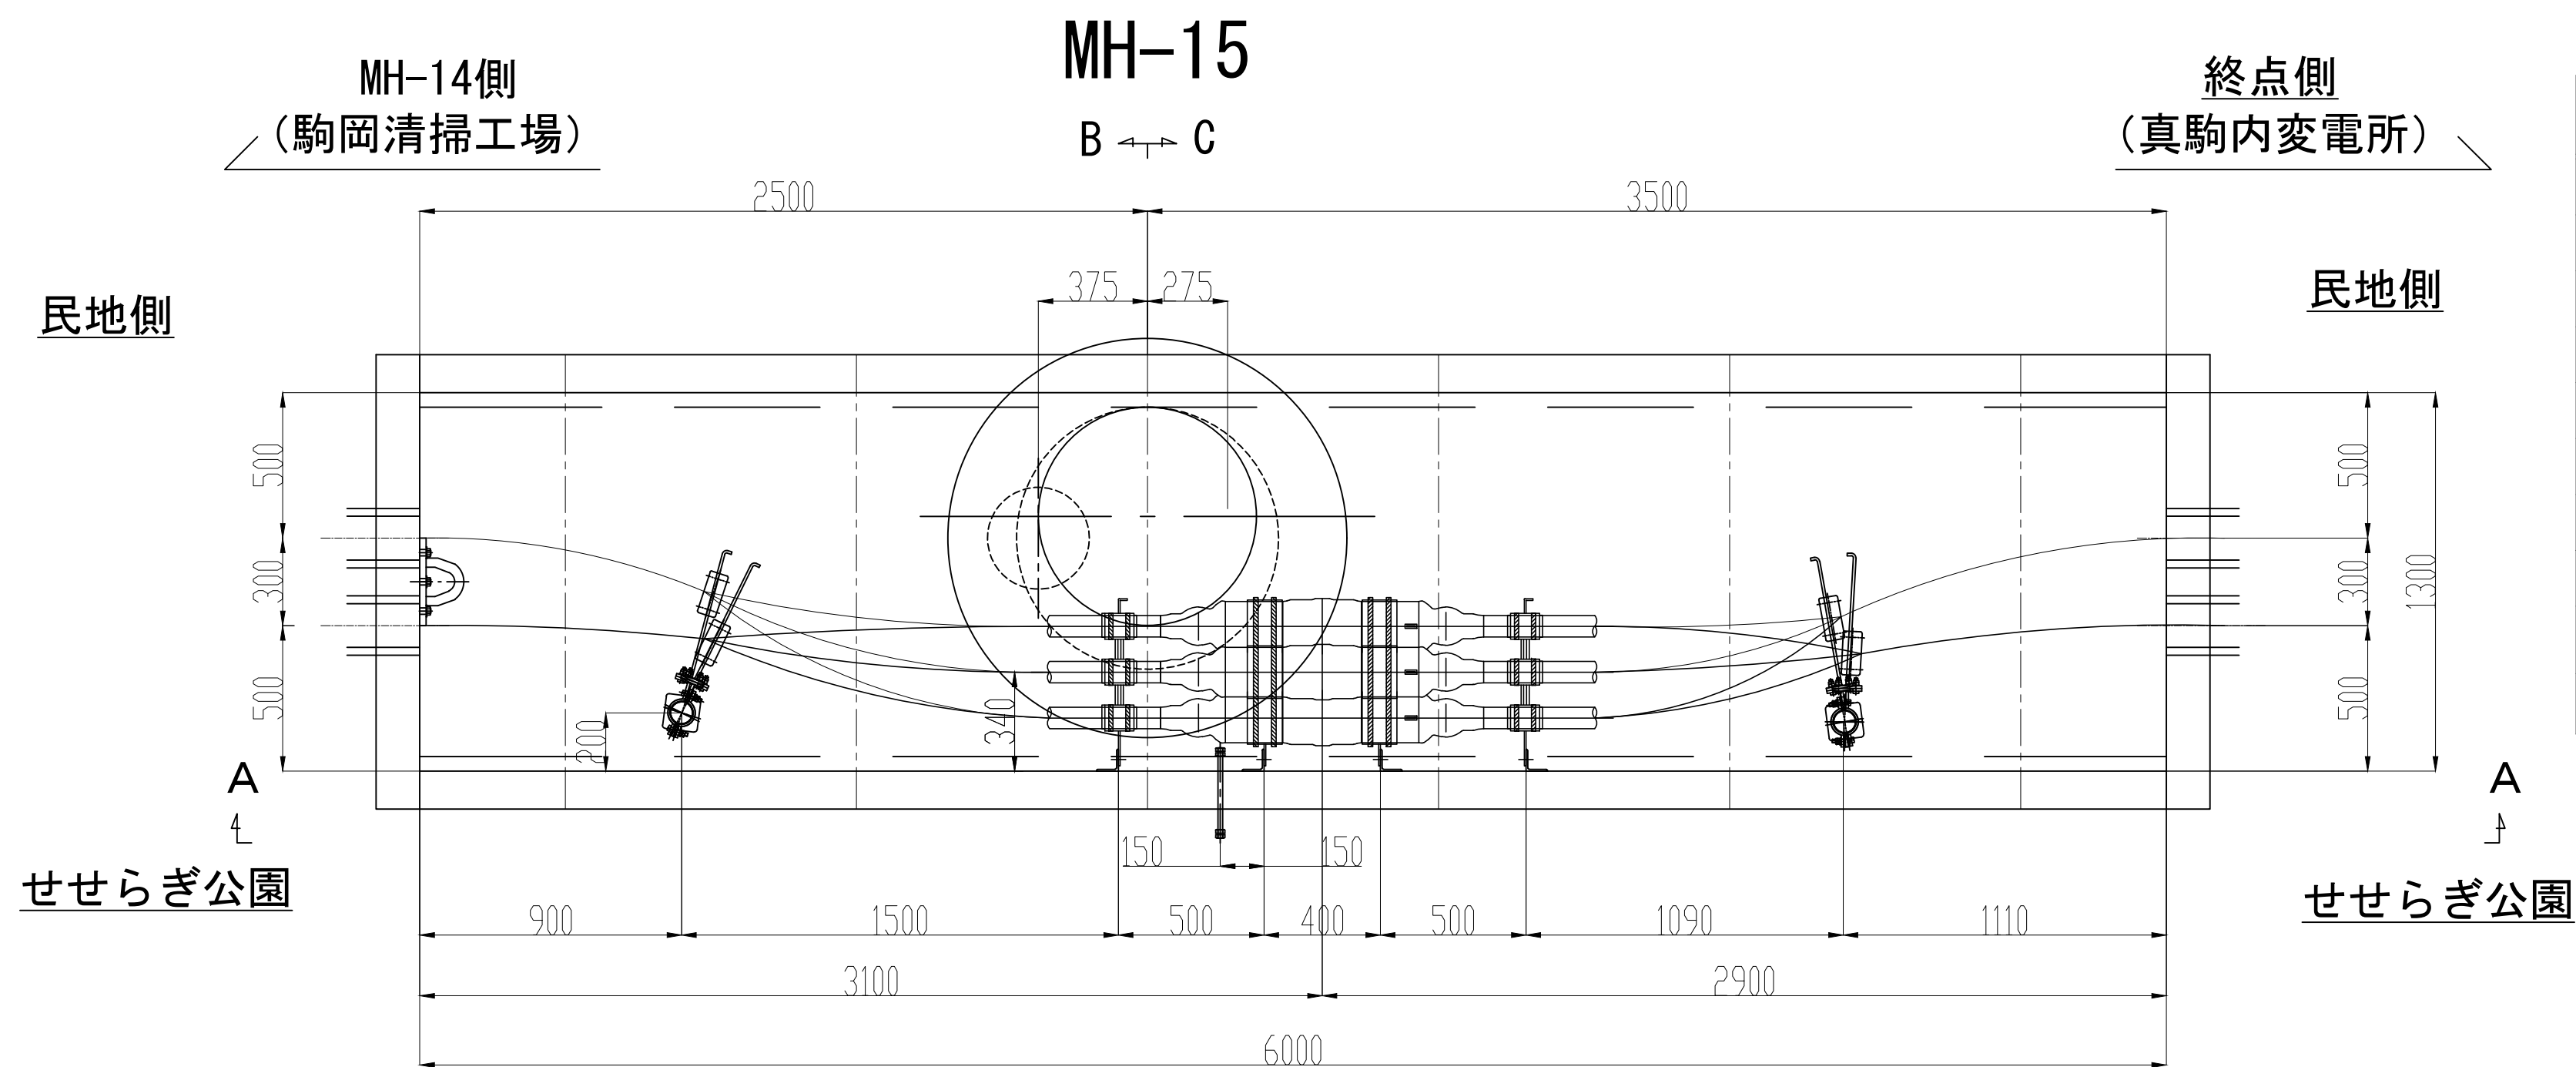

No.	品 目	仕 様	材 質	数 量	単 位
①	接続箱用受金物	500CJ	SS400	8	枚
②	接続箱用受台	φ70	AC7A	4	個
③	接続箱端用受枕	φ160	AC7A	4	個
④	ケーブル受枕	R65	磁器	4	個
⑤	ケーブル受金物	450CPF	SS400	4	枚
⑥	立金物	L75,L1500	SS400	4	本
⑦	耐震ポール	L=1750、φ75	SS400	2	本
⑧	管口防水処理材	ウォーターストップ	発砲ウレタン	4	個


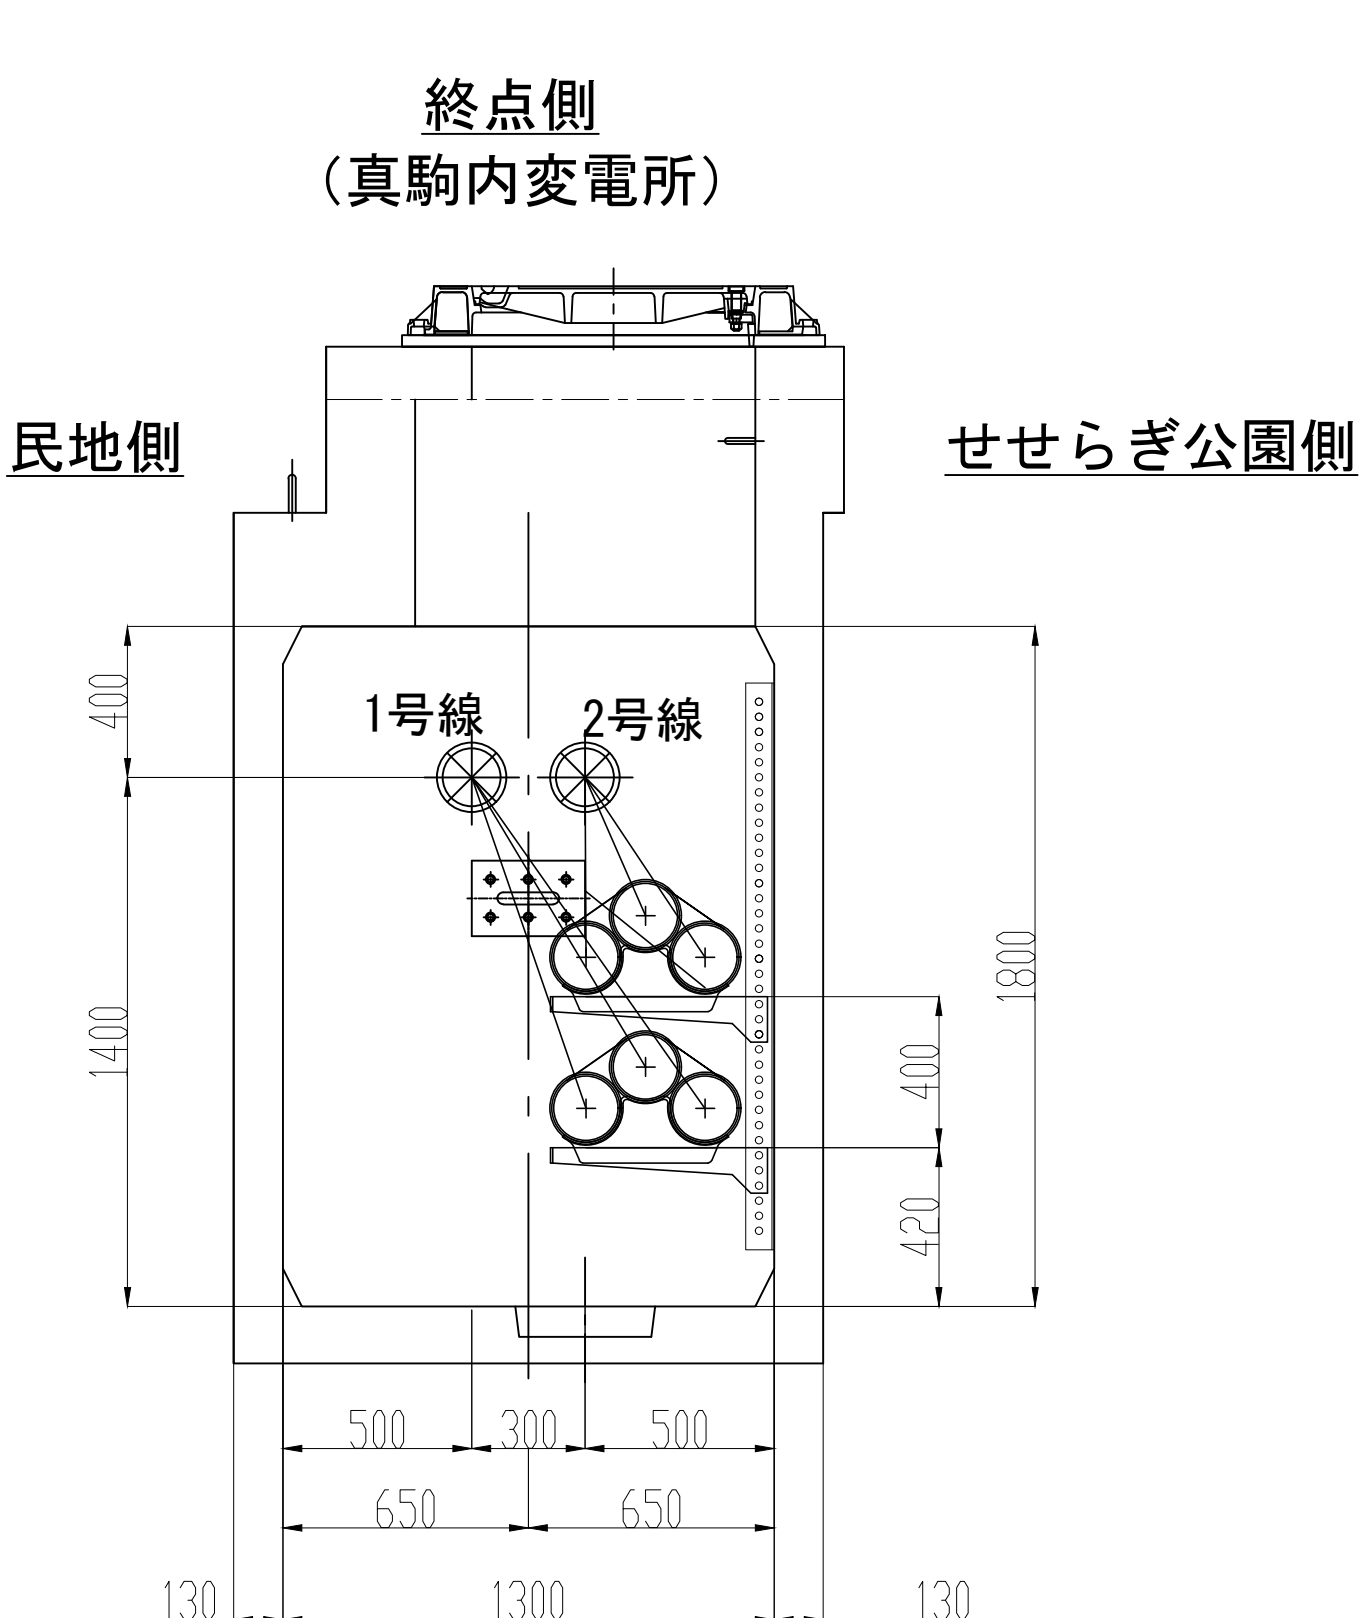
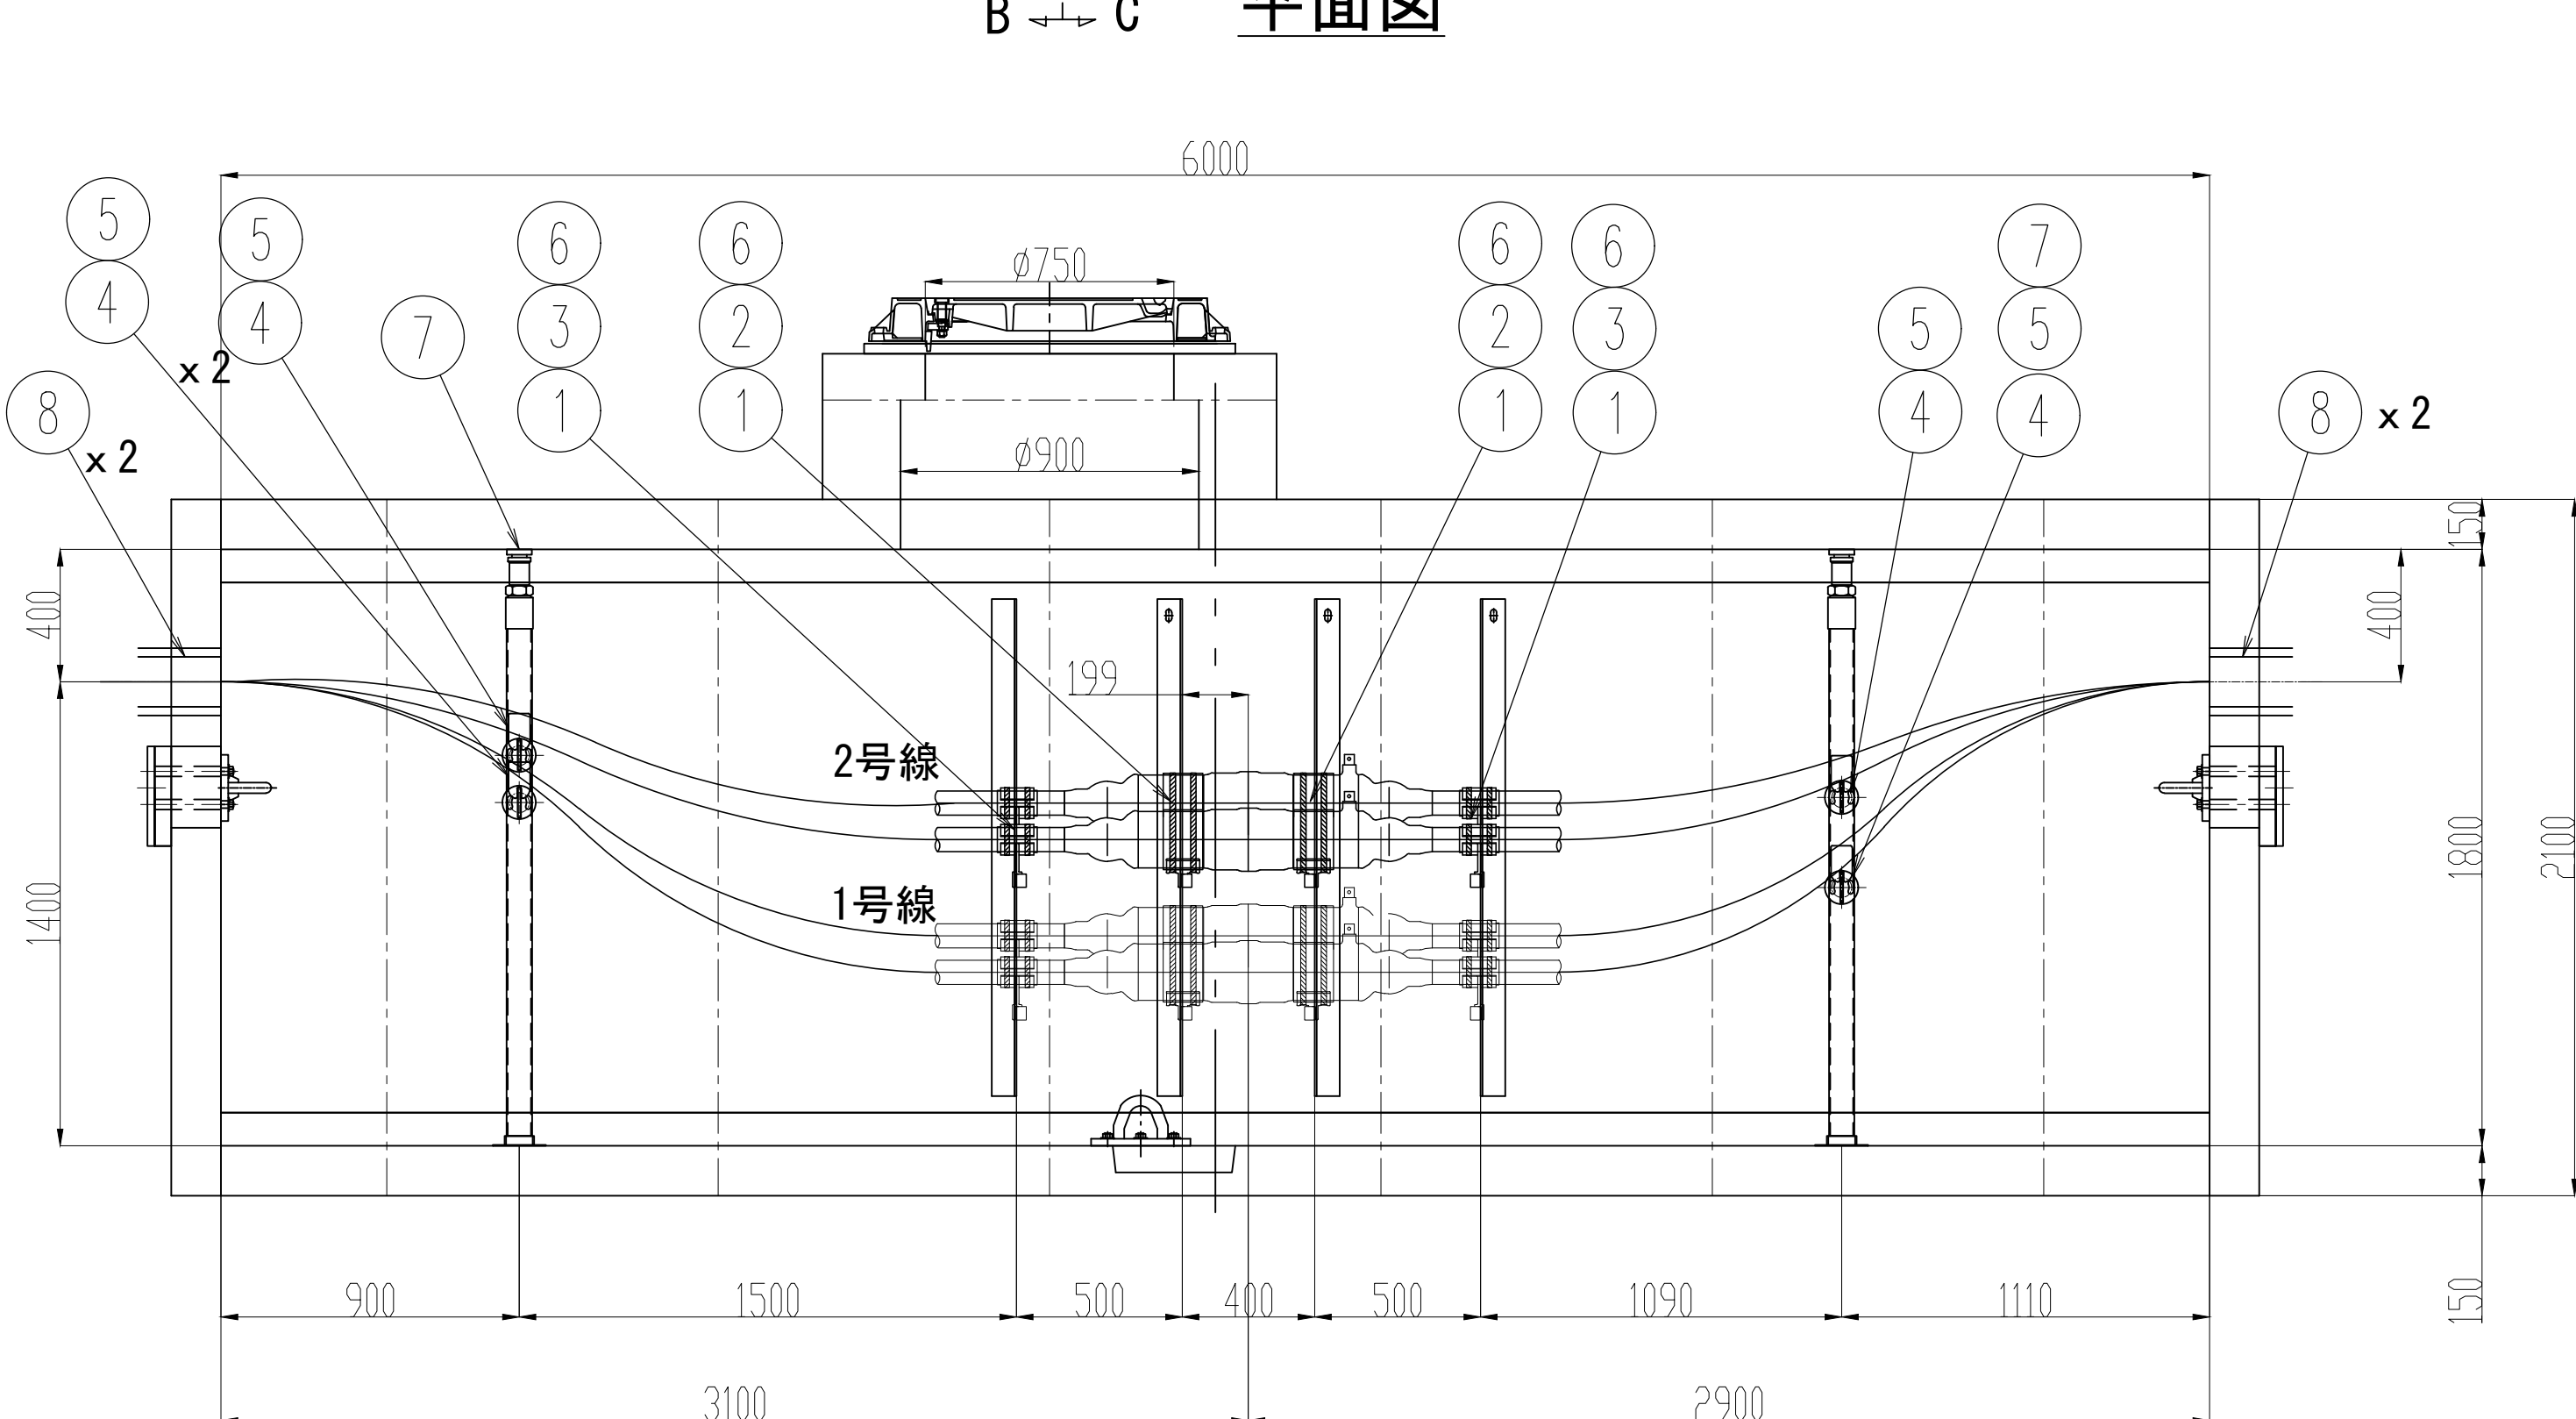
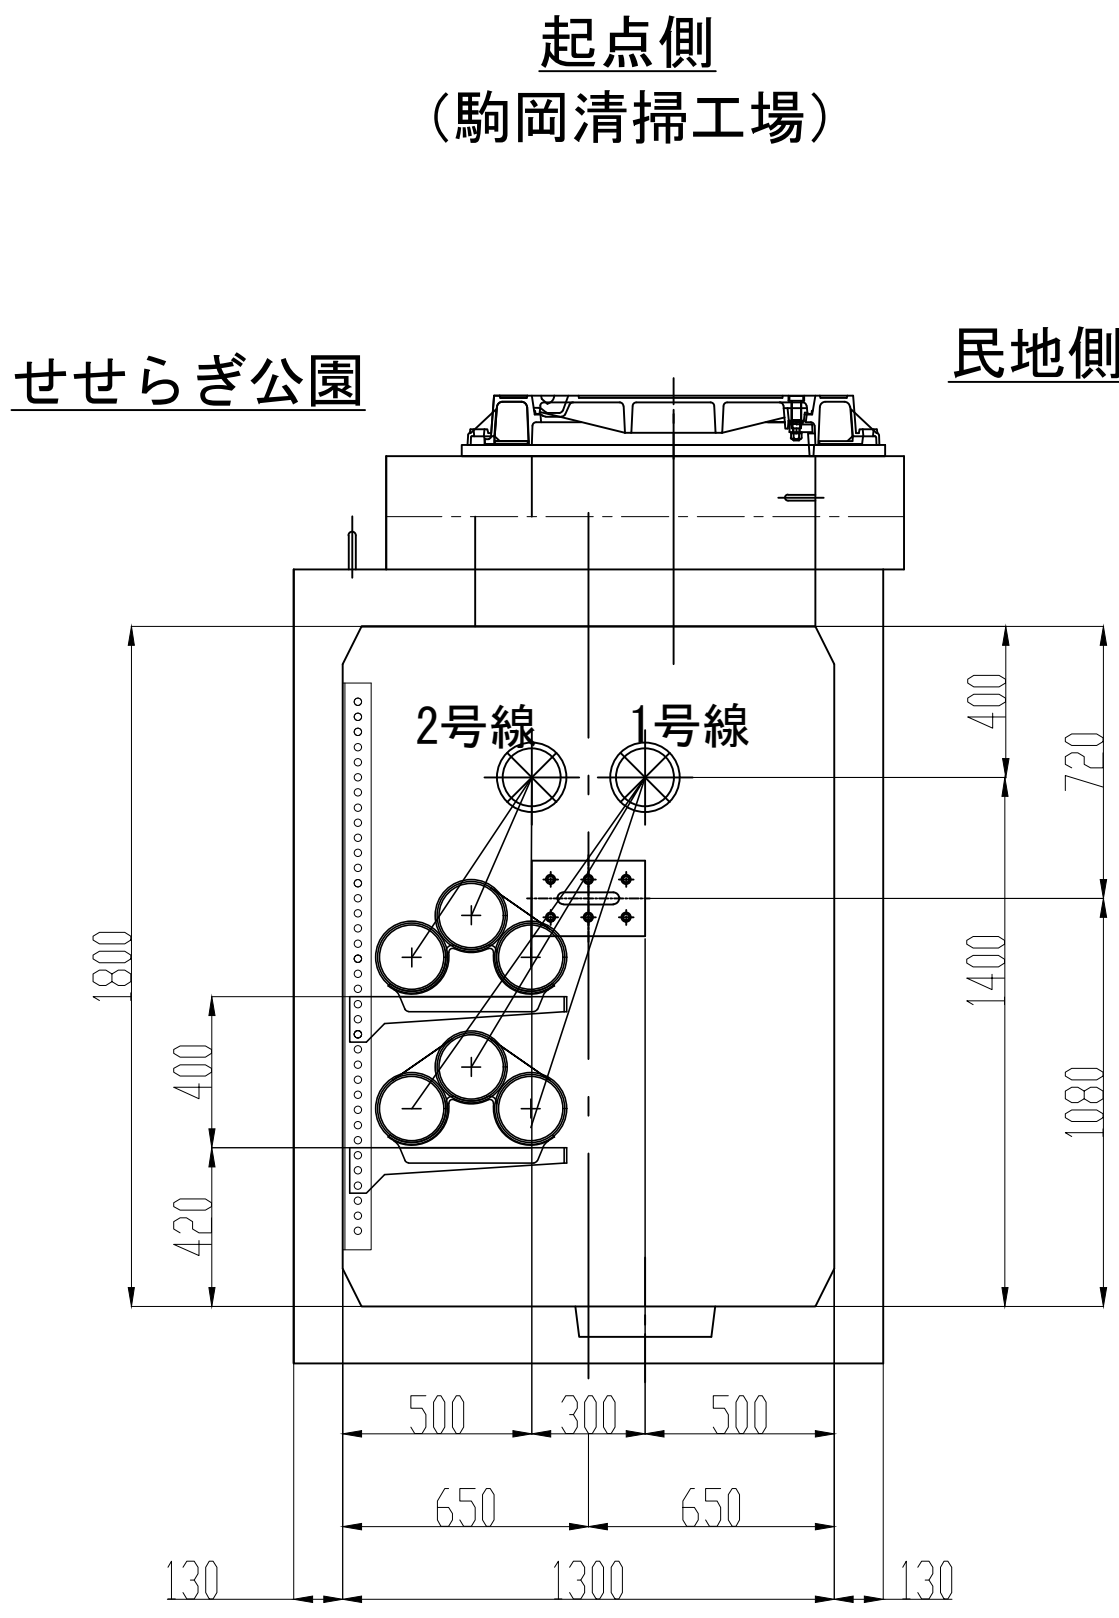


業 務 名	駒岡清掃工場 自営線保守点検業務		
図面名称	接 続 部 配 置 図 (M H - 1 5)		
札幌市環境局環境事業部			縮 尺 1:20 (1:40) ()はA3縮尺
			図 番 25/28

駒岡清掃工場GIS ケーブル線形図

〈工事材料一覧表〉


No.	品 目	仕 様	材 質	数 量	単 位	備 考
①	SP付アルミクリート	CS-90-77	AC7A	6	組	

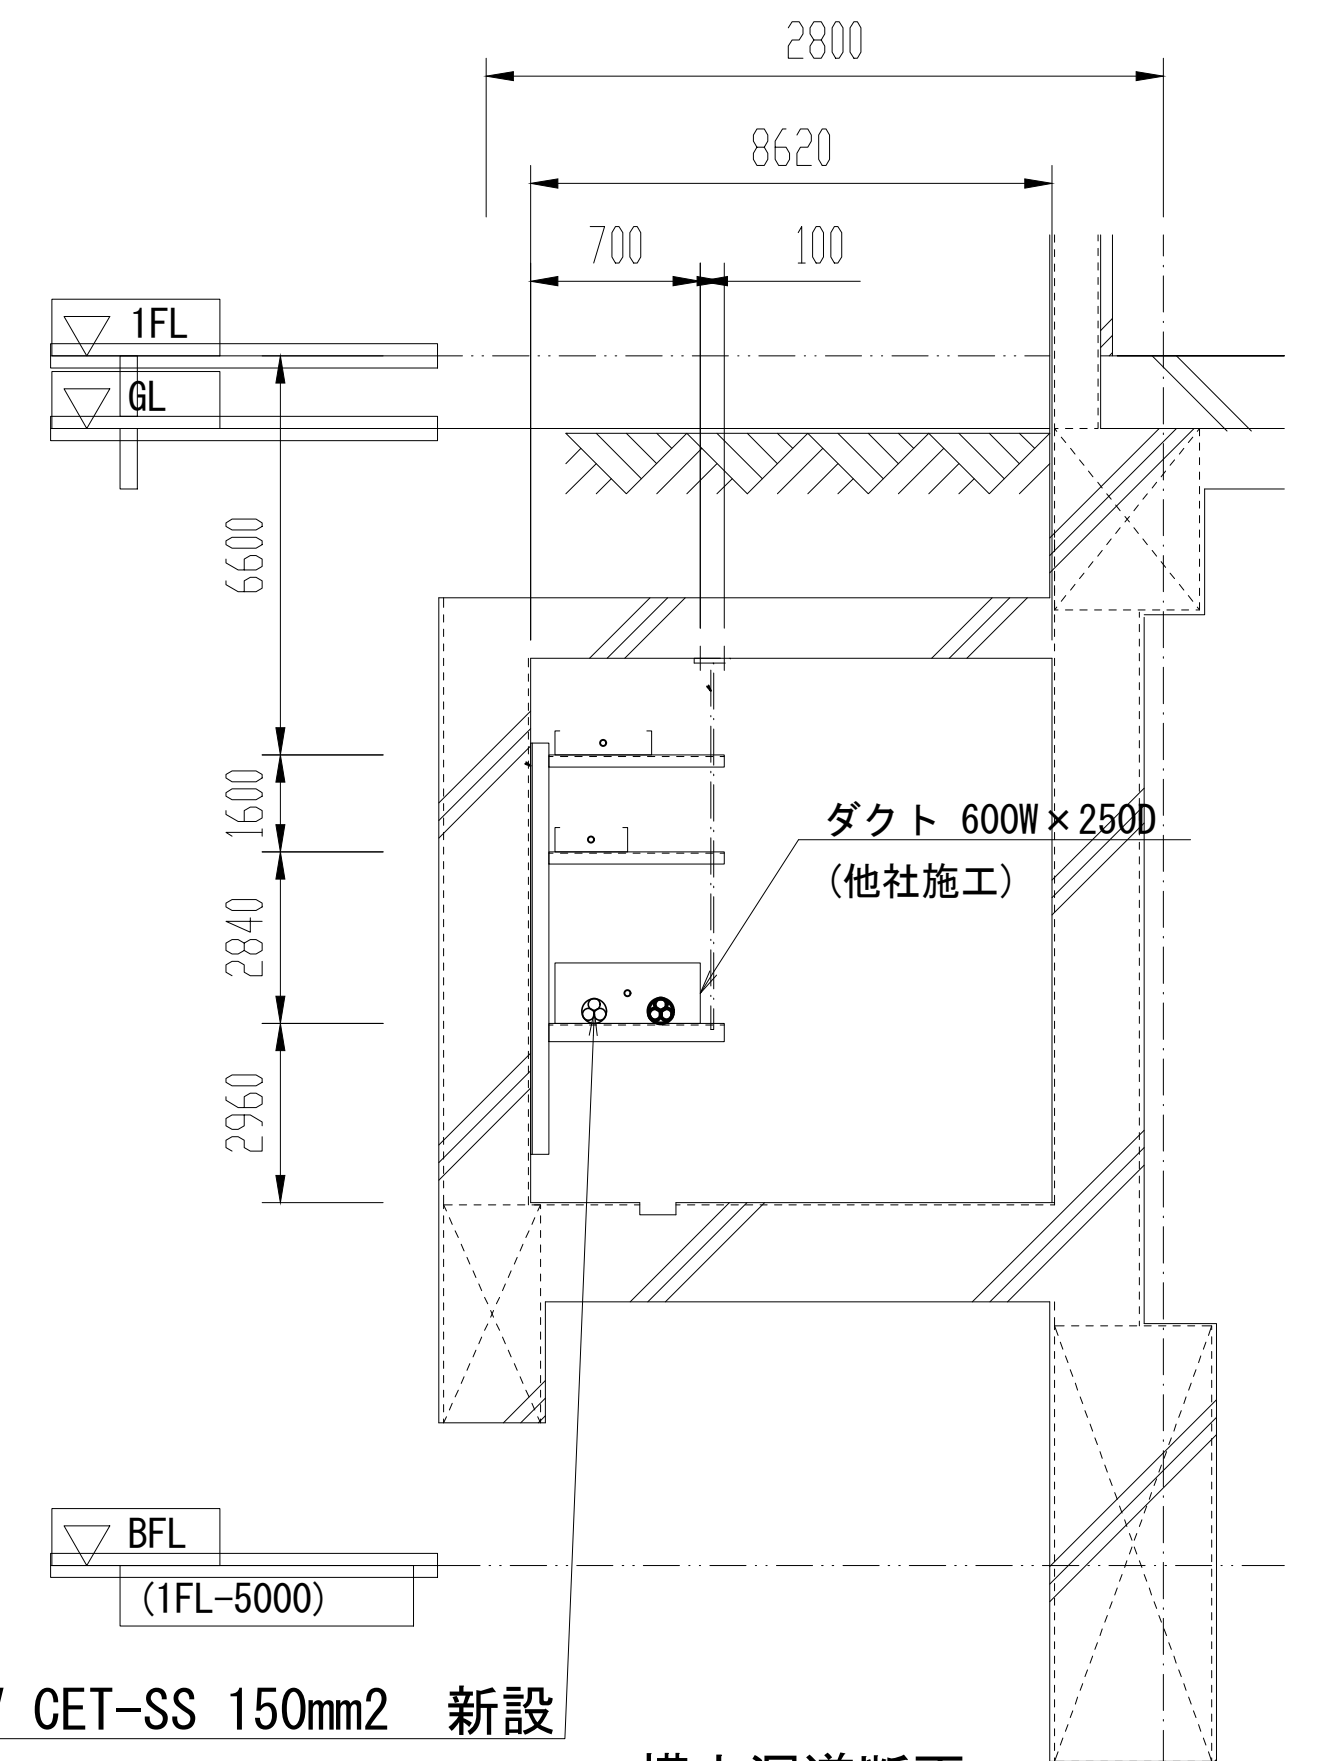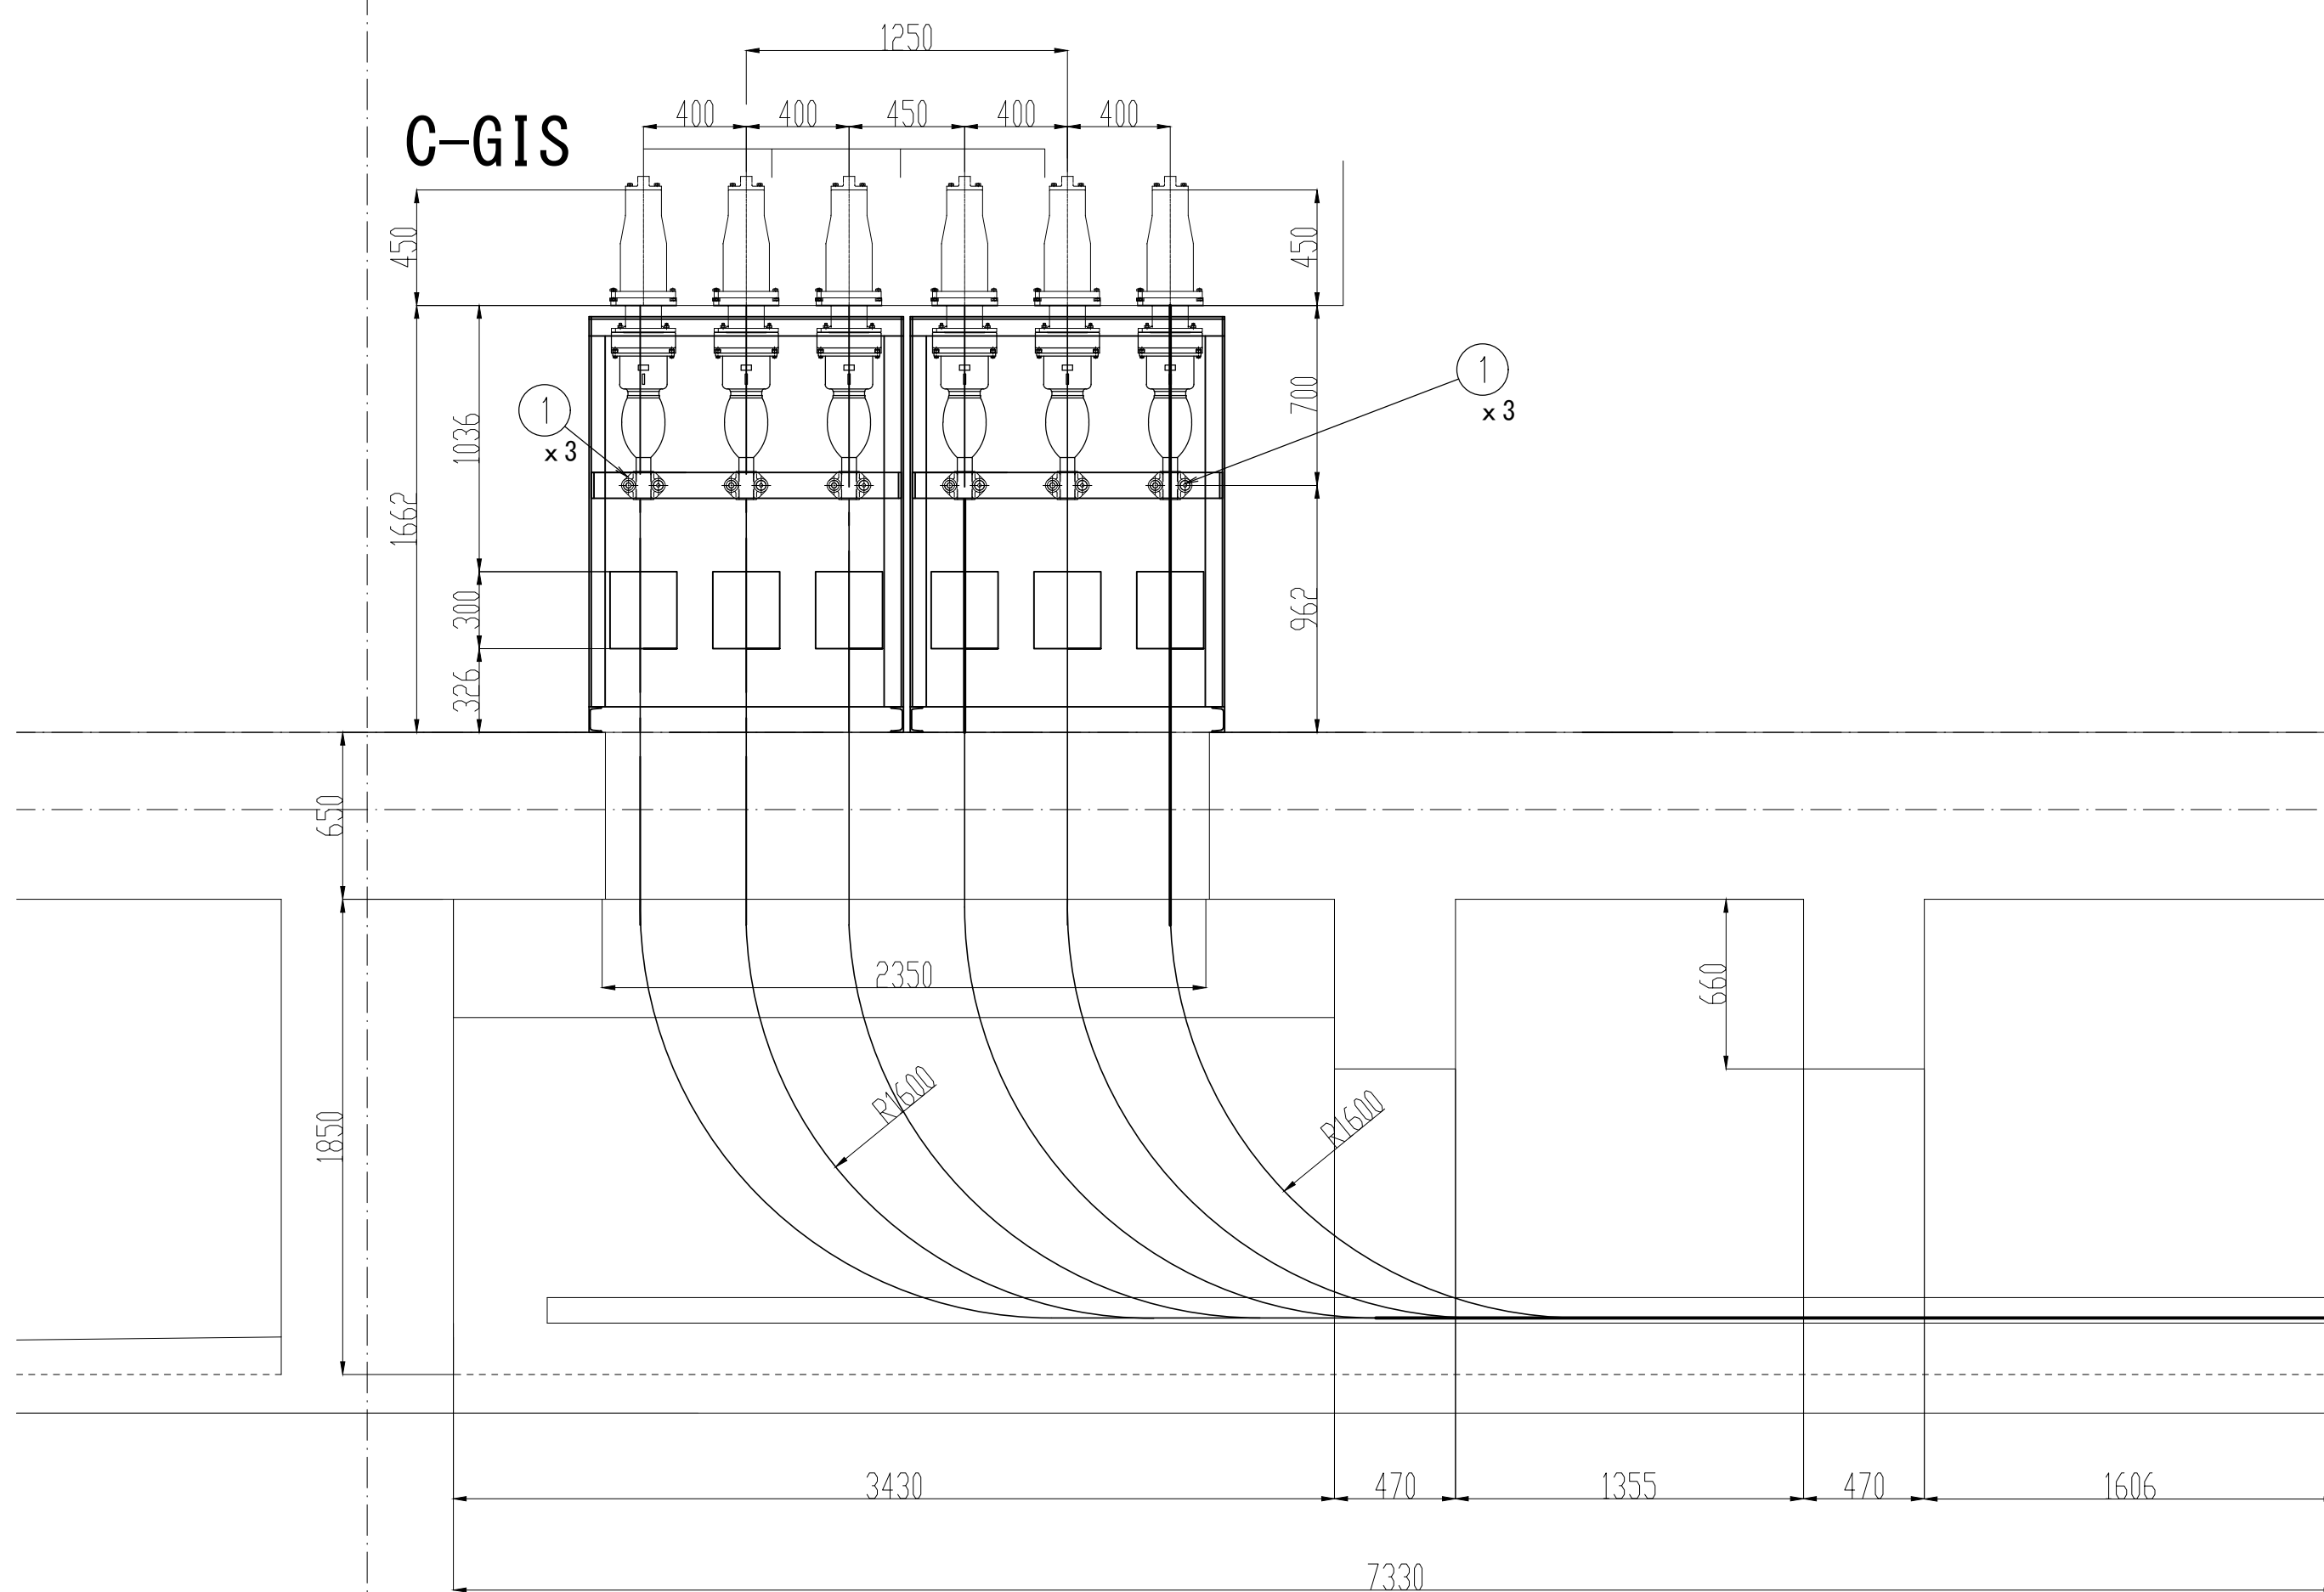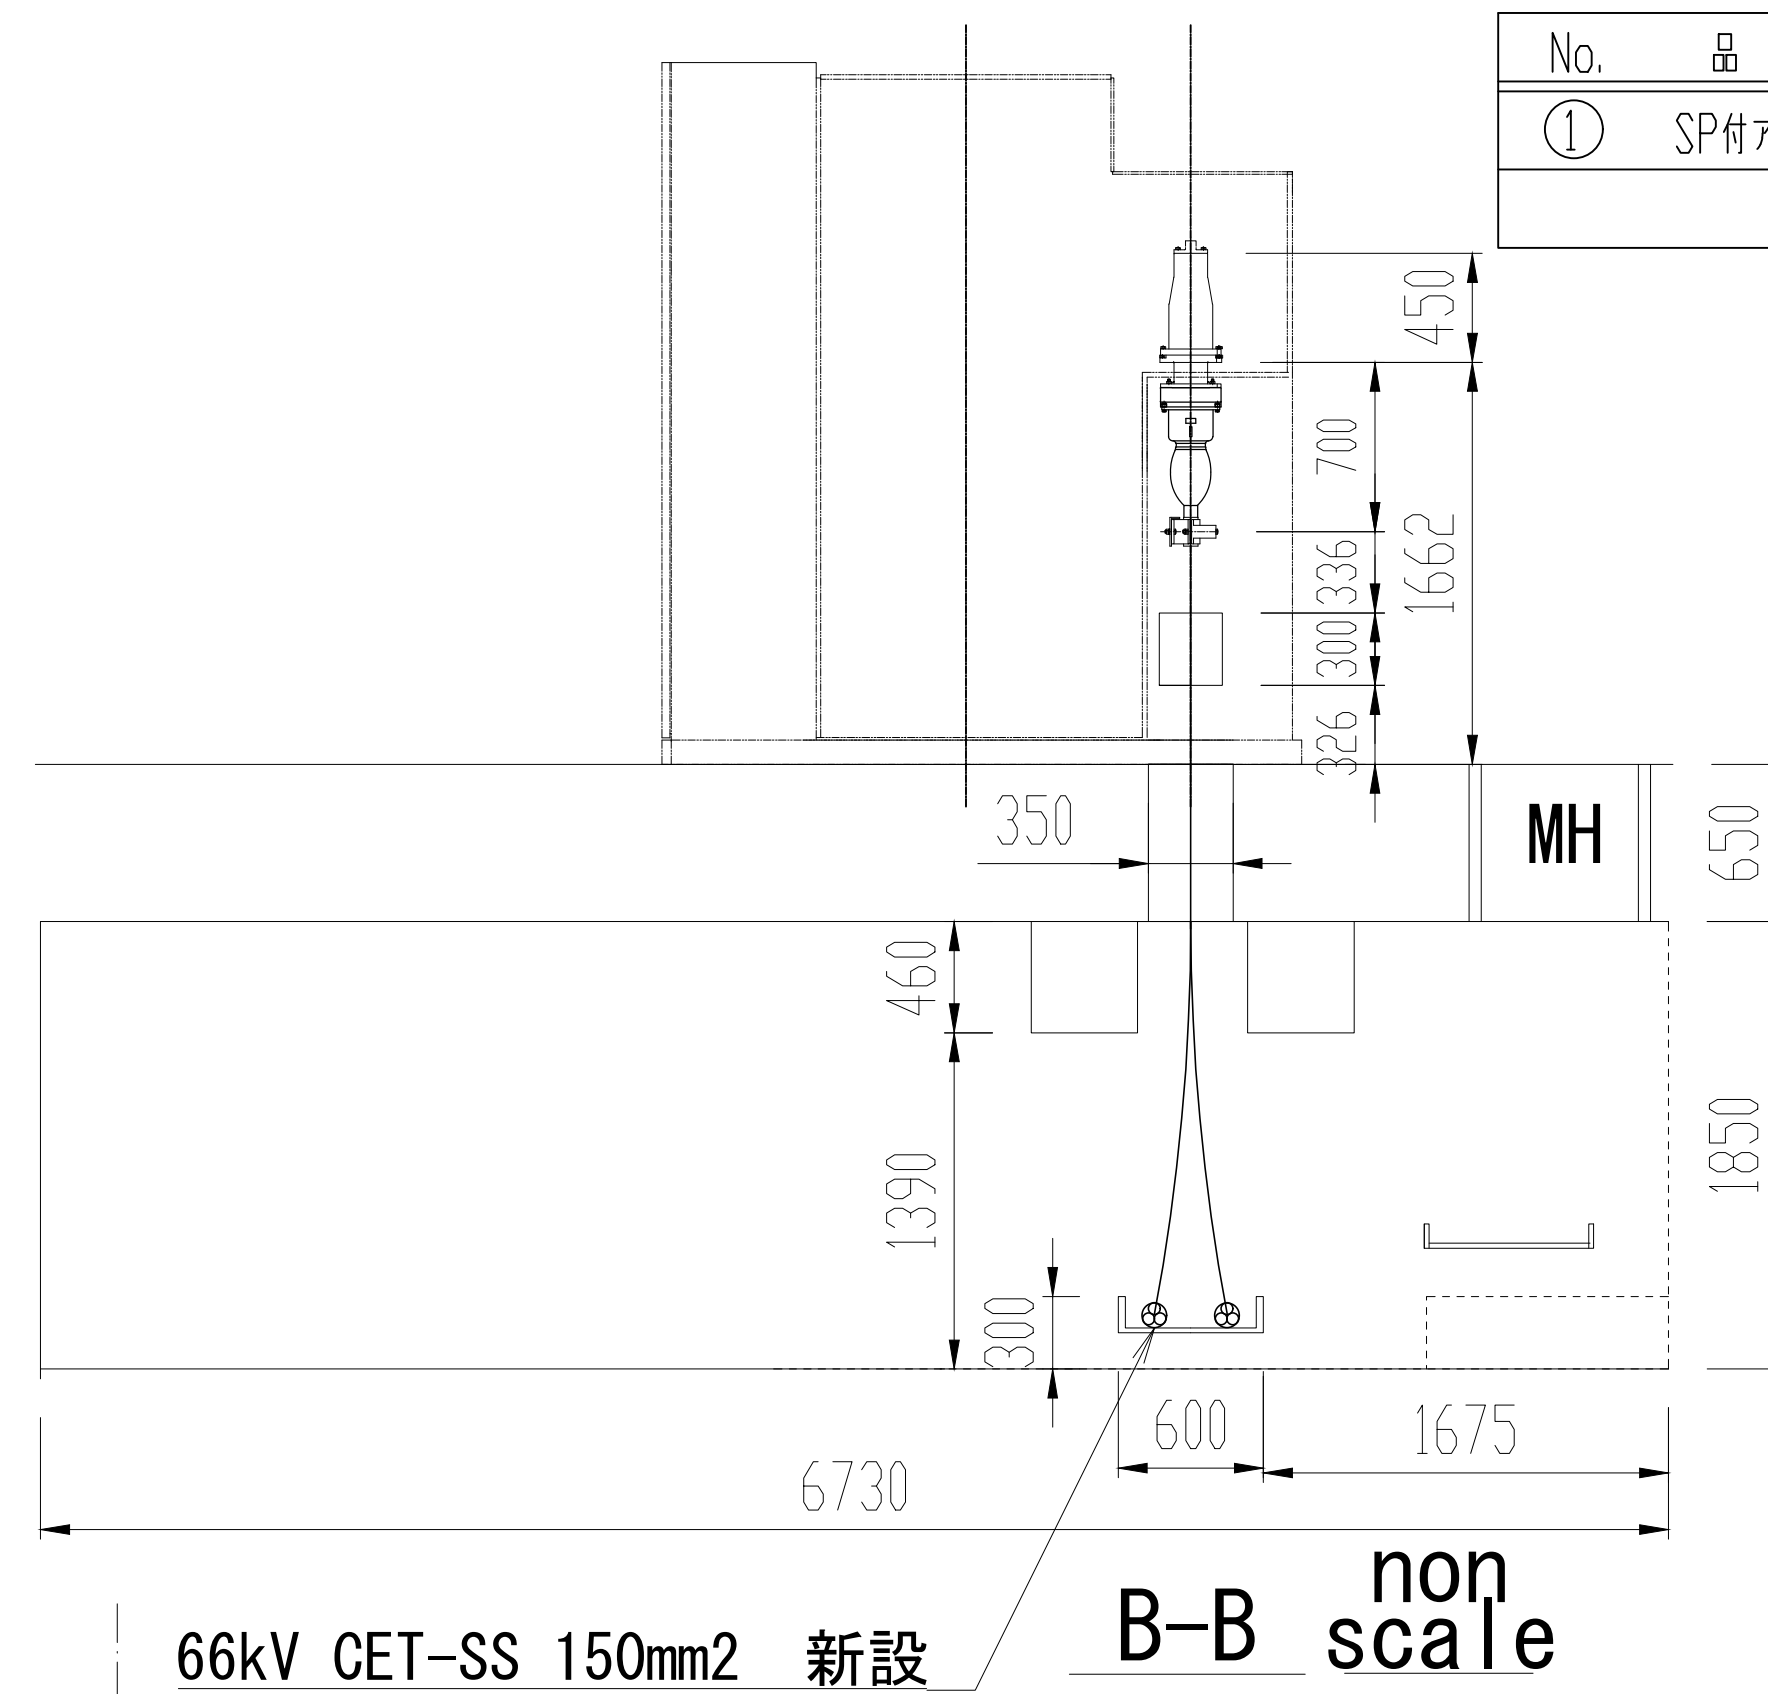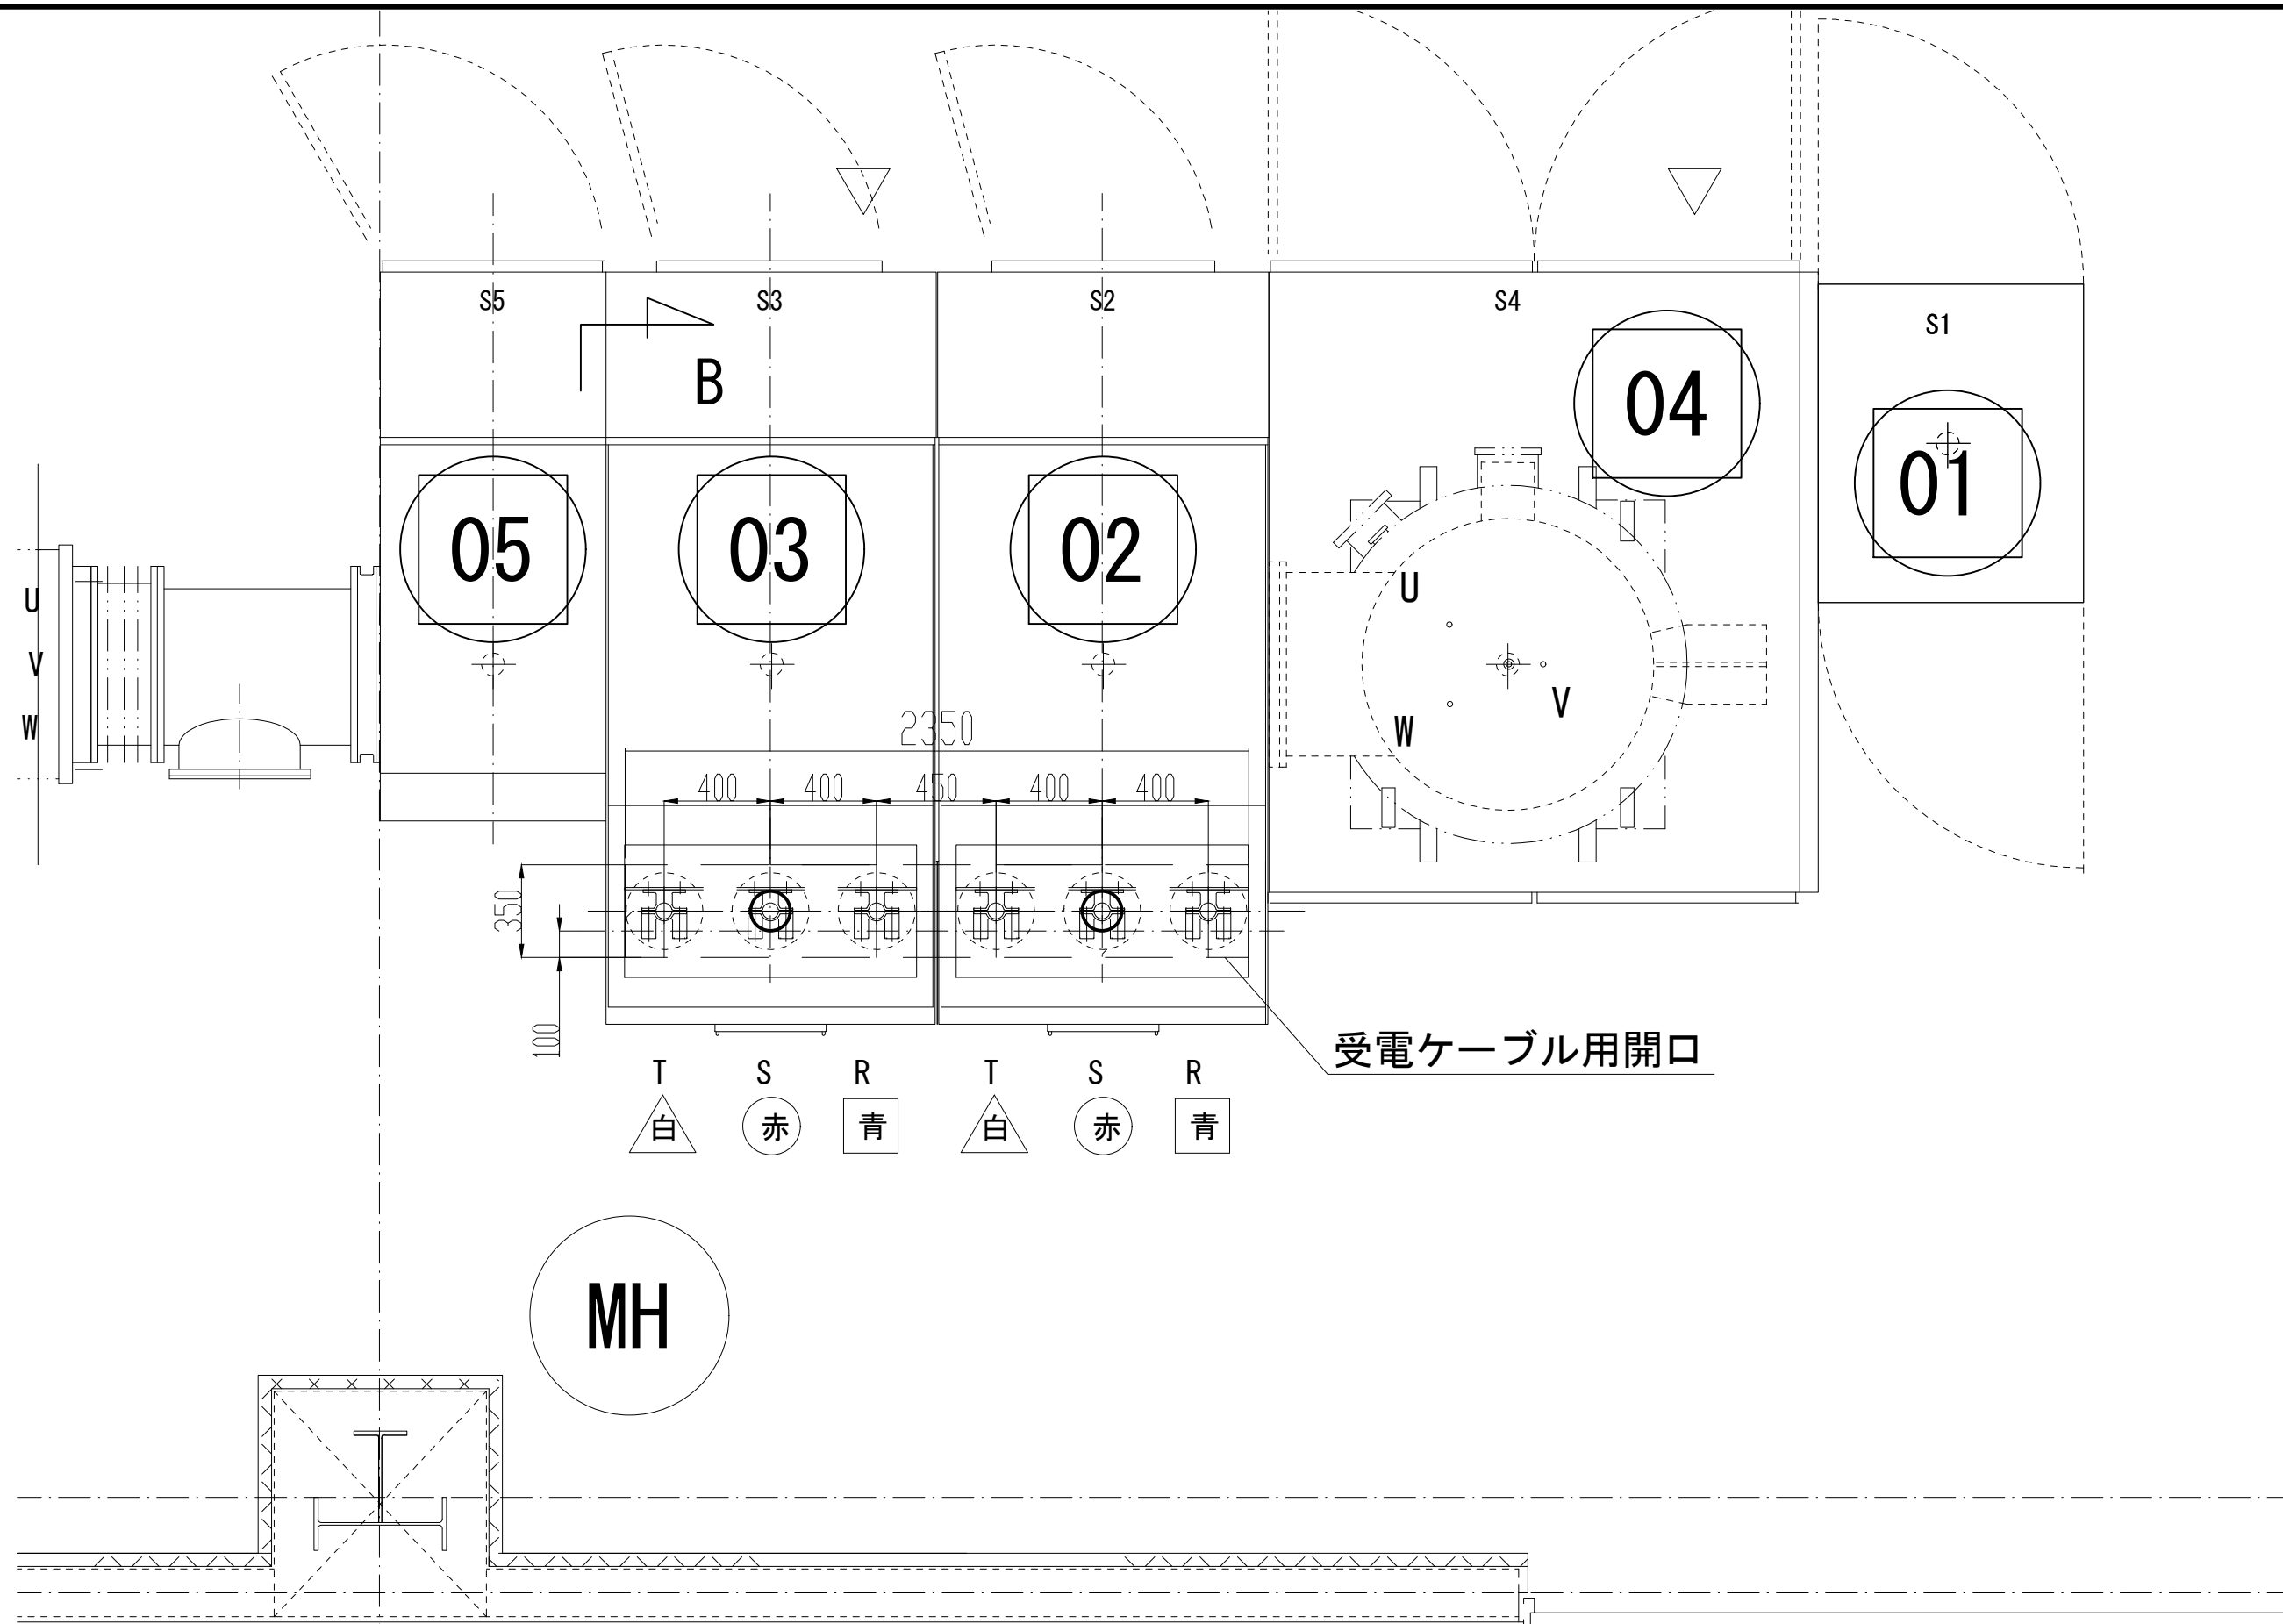


構内洞道断面
(向う受電室)
non
scale

業 務 名	駒岡清掃工場 自営線保守点検業務		
図面名称	駒岡清掃工場GIS ケーブル線形図		
札幌市環境局環境事業部	縮尺	1:25 (1:50) ①はA3縮尺	
	図番	26/28	


共同溝 接続部配置図

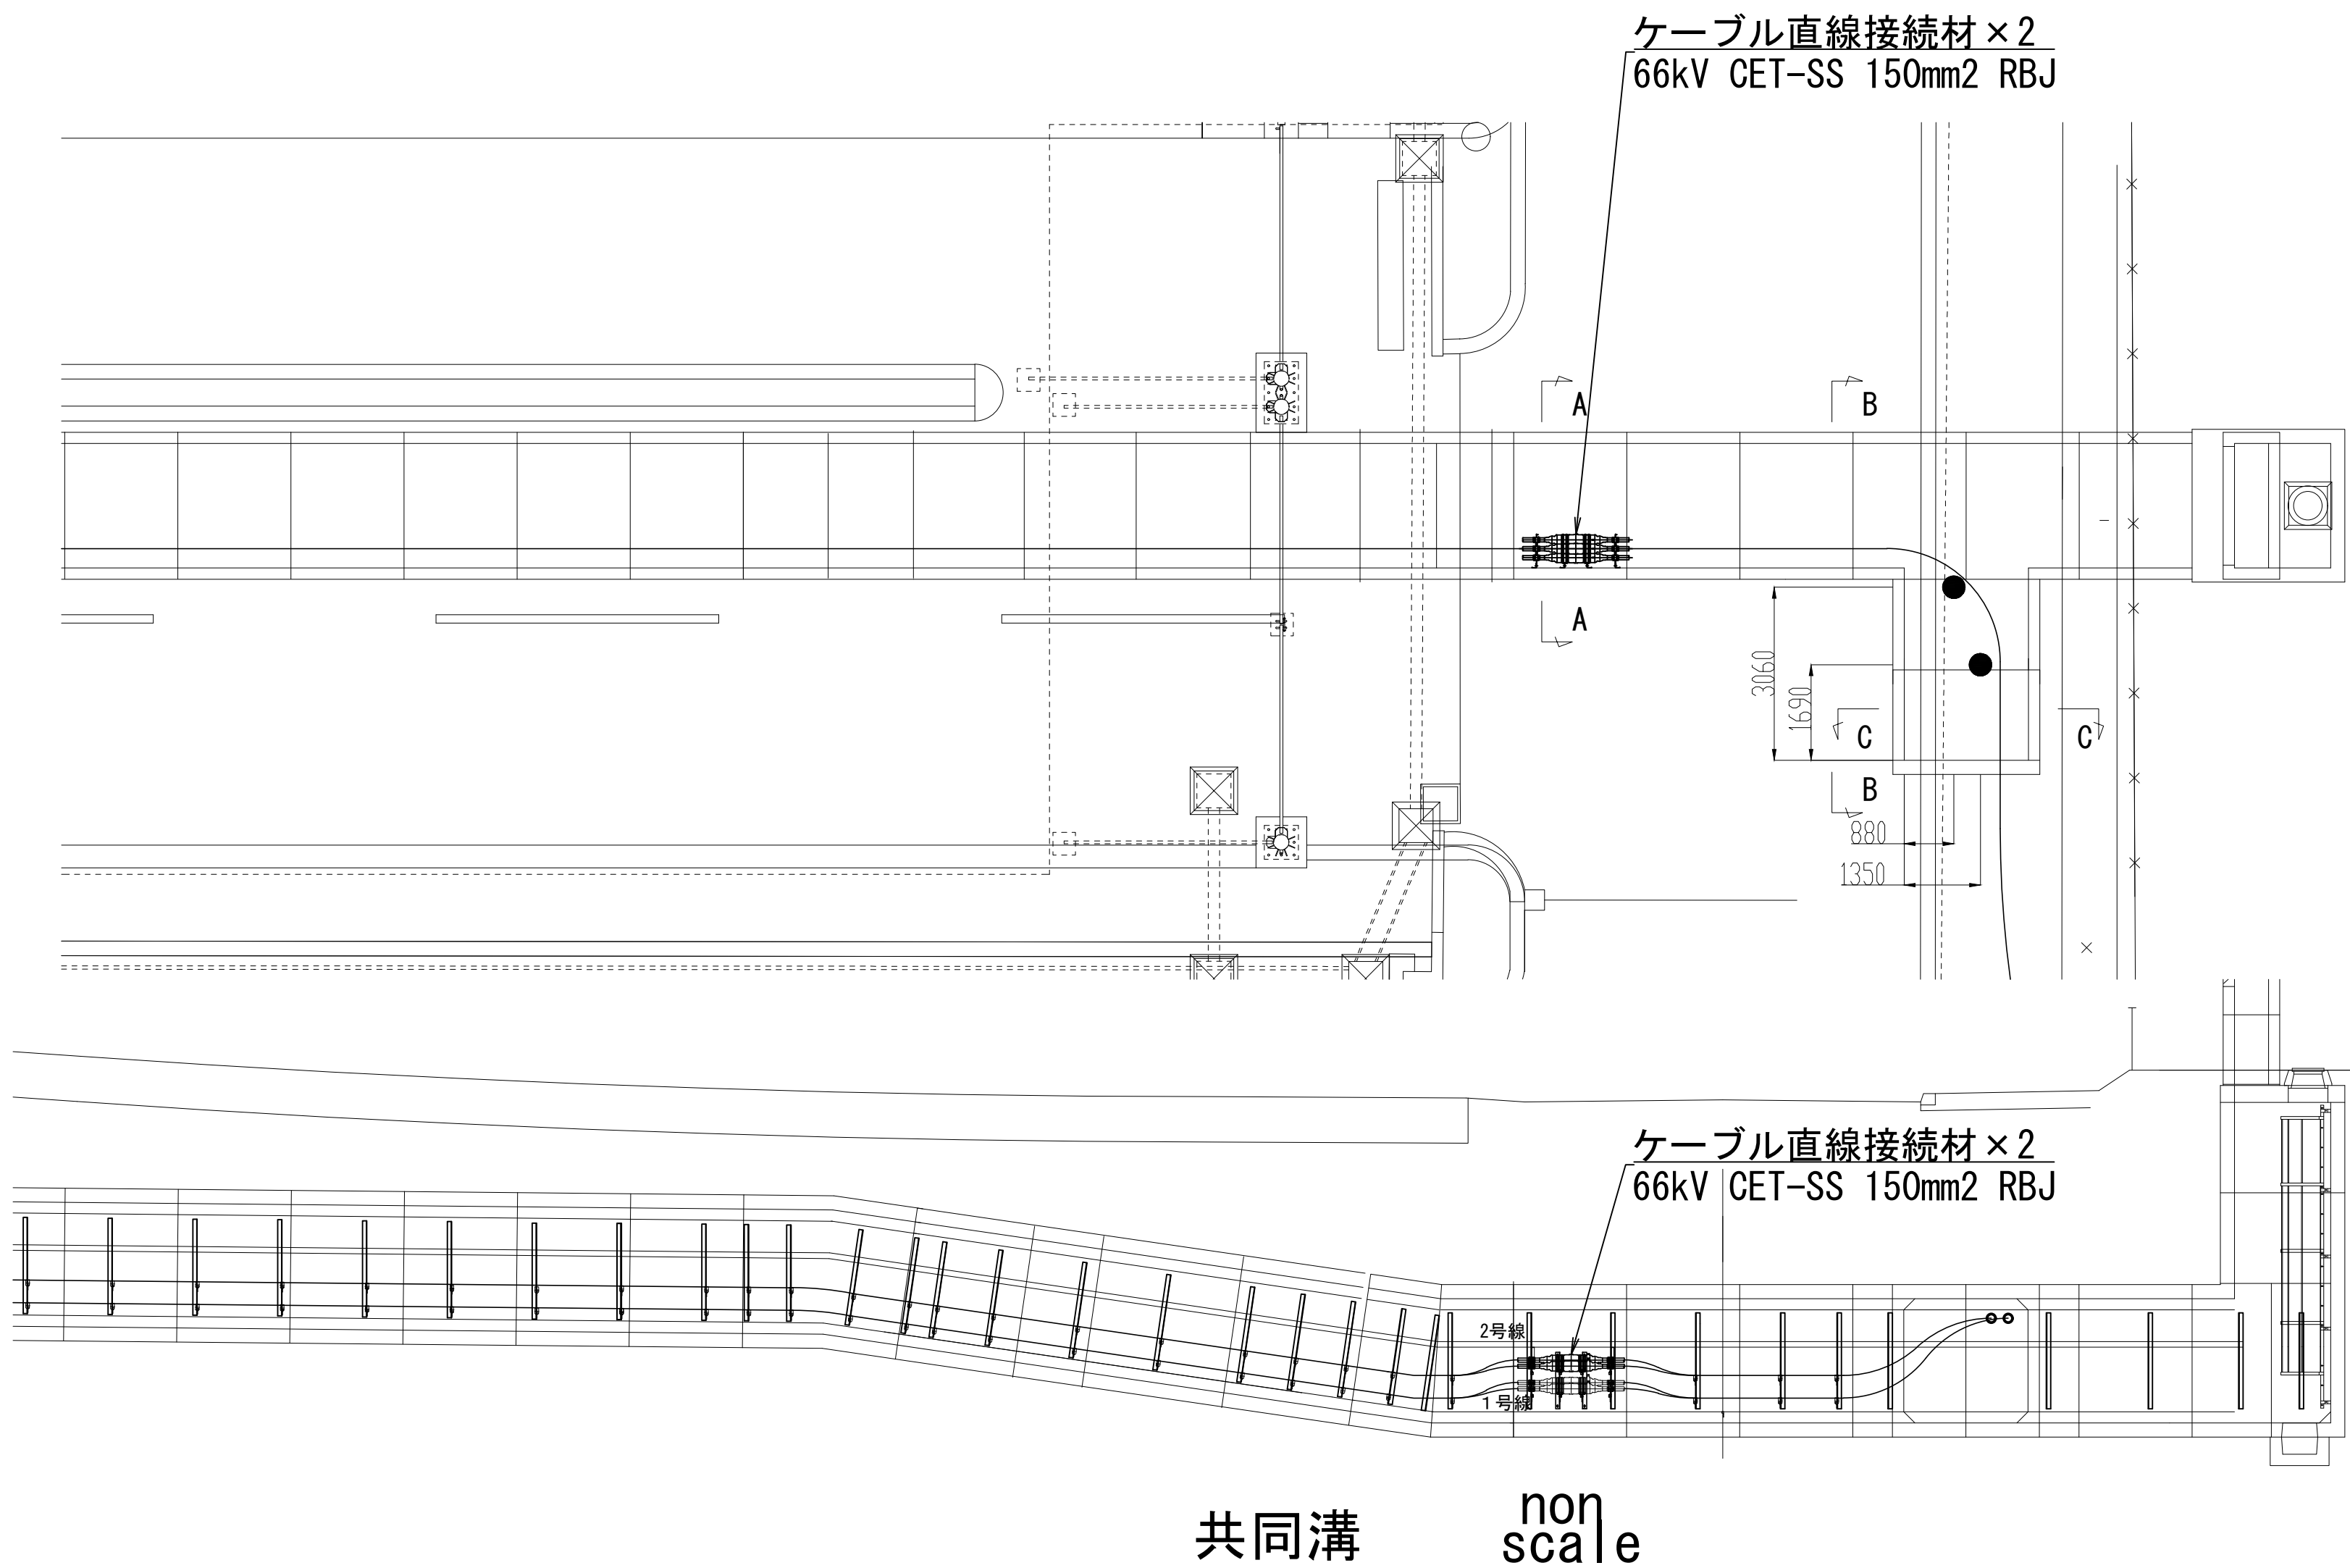


No.	品 目	仕 様	材 質	数 量	単 位
①	接続箱用受金物	500CJ	SS400	8	枚
②	接続箱用受台	φ70	AC7A	4	個
③	接続箱端用受枕	φ160	AC7A	4	個
④	立金物	L75x6t,L1000	SS400	2	本
⑤	滑落防止装置取付鋼材	PL9t	SS400	6	個
⑥	アンカーボルト	M12、大W1SW1N1		12	本
⑦	ケーブル受枕	R65	磁器	4	個
⑧	ケーブル受金物	450CPF	SS400	4	枚
⑨	耐震ポール	L=2200、φ75	SS400	2	本

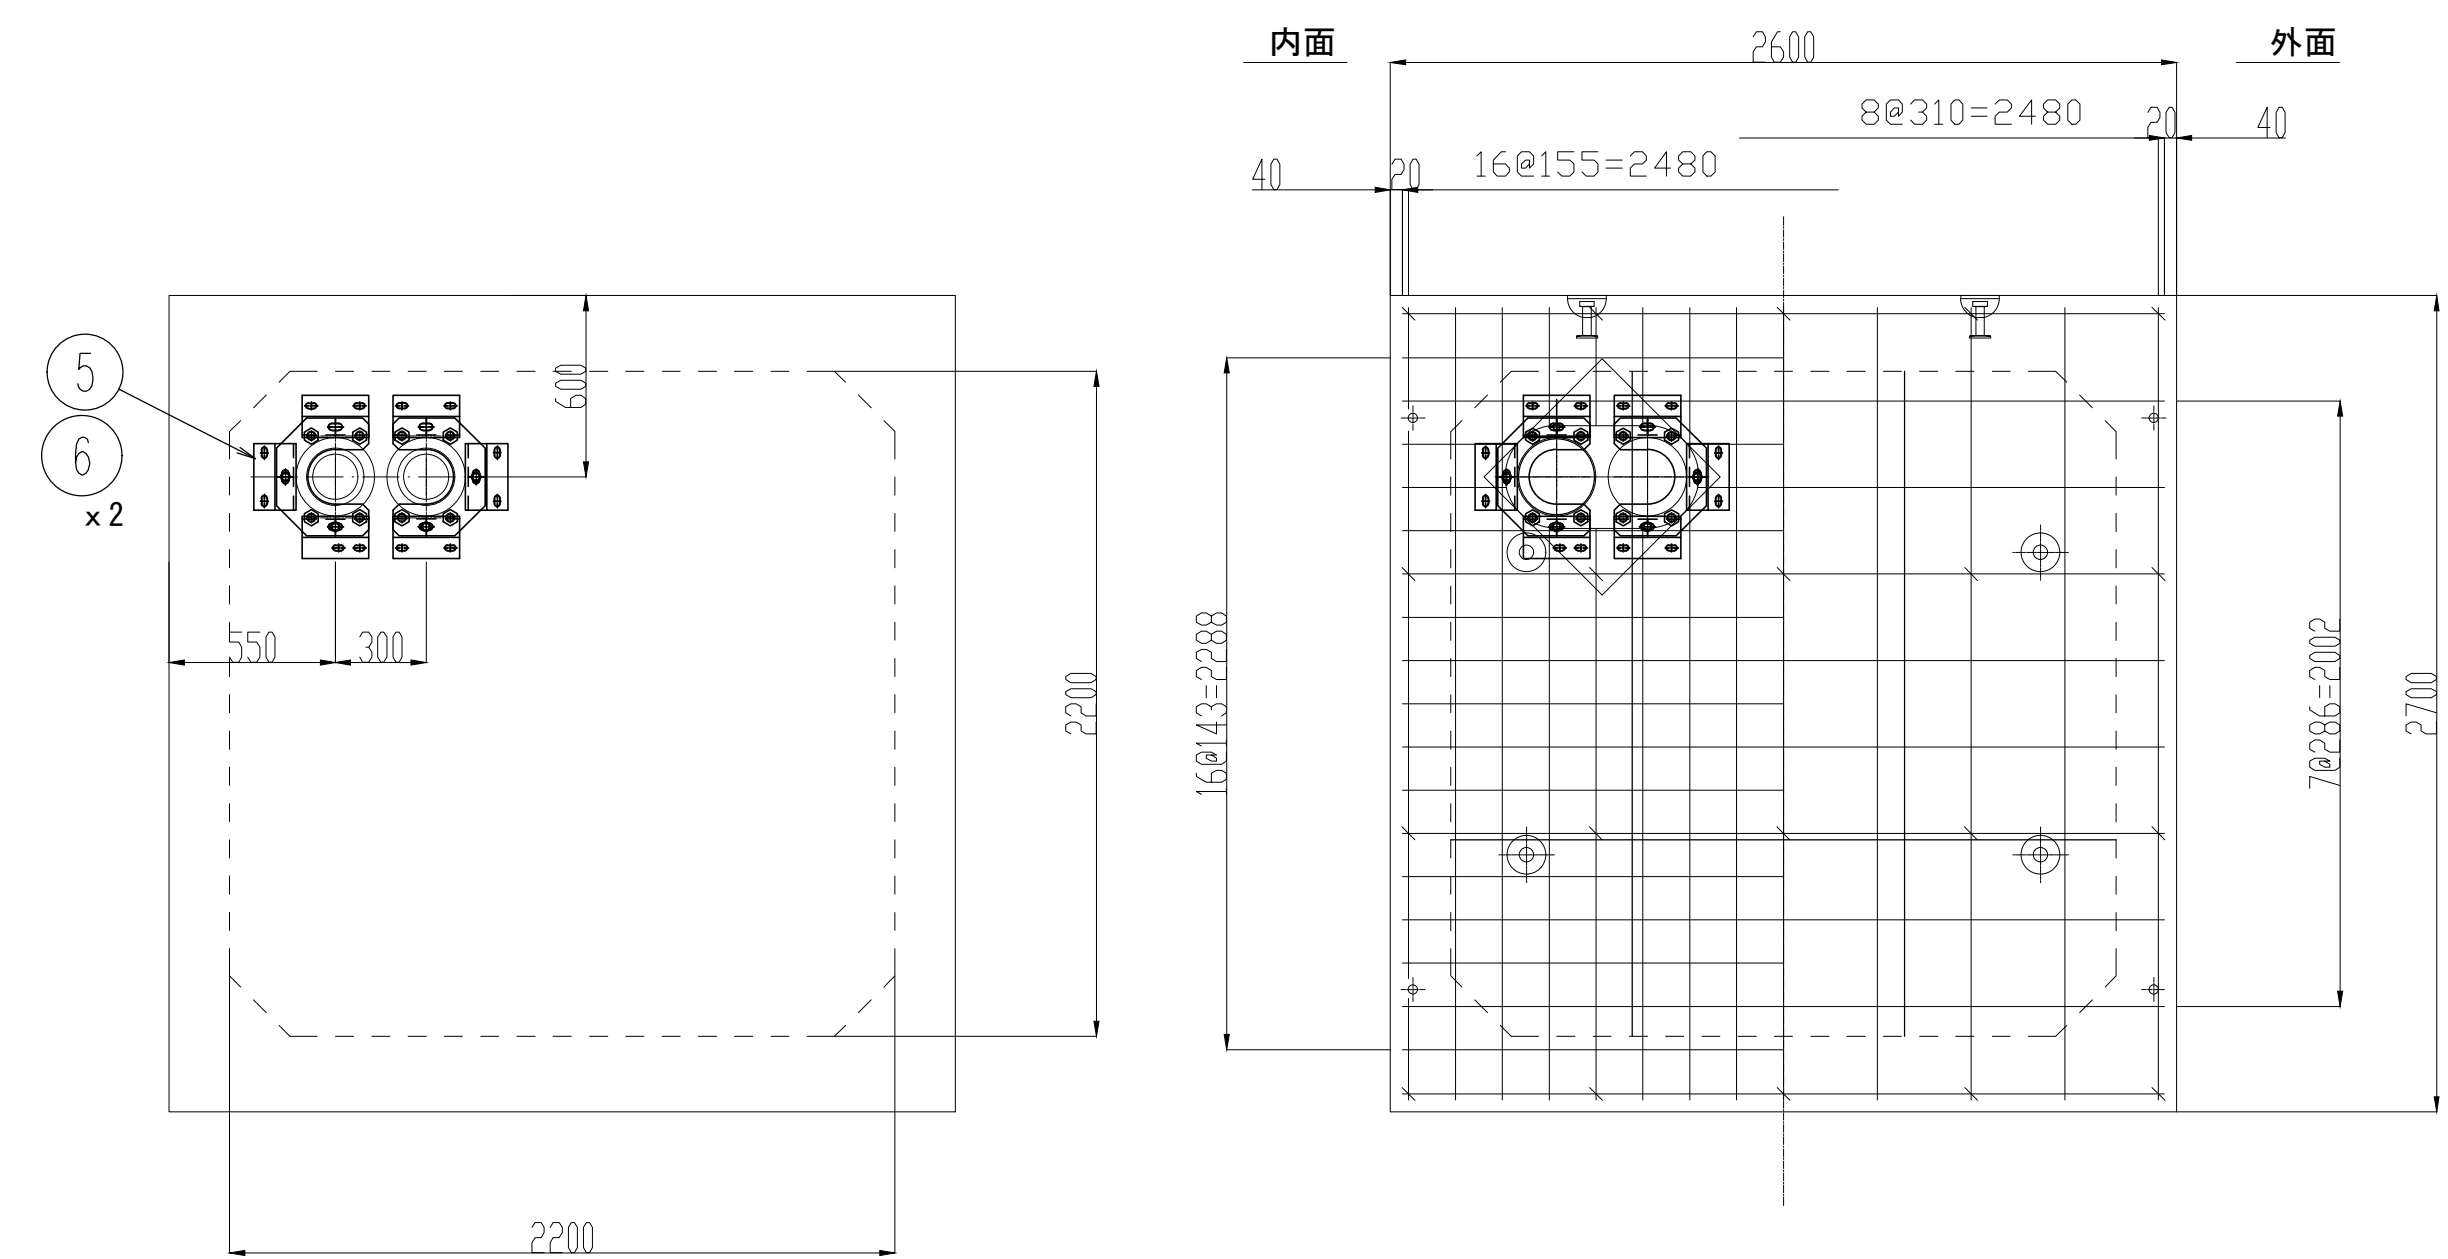


壁面配筋図

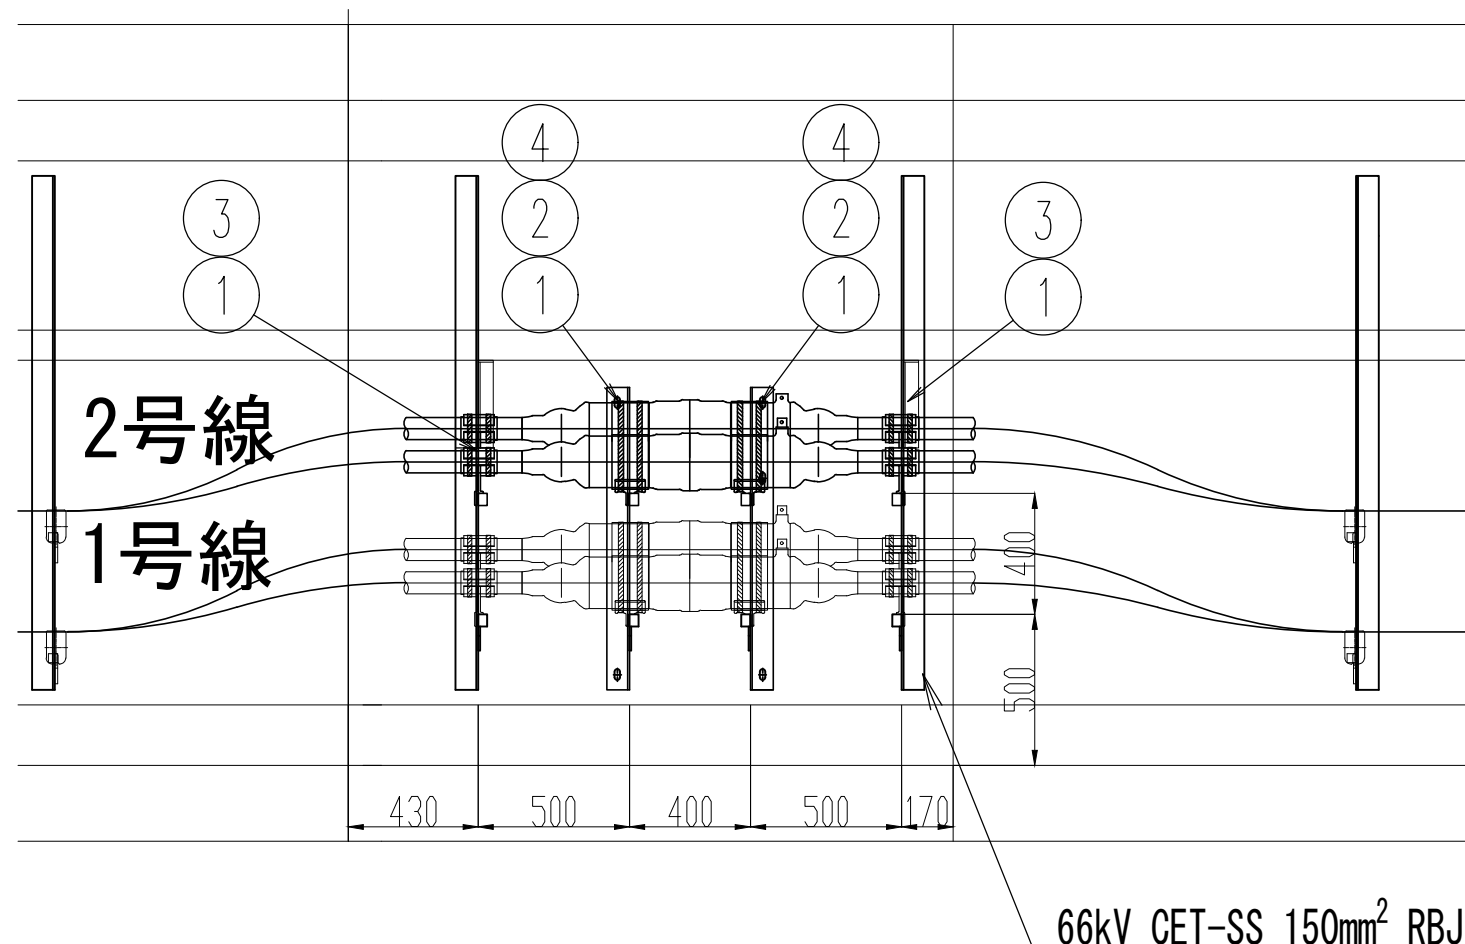

接続部詳細図

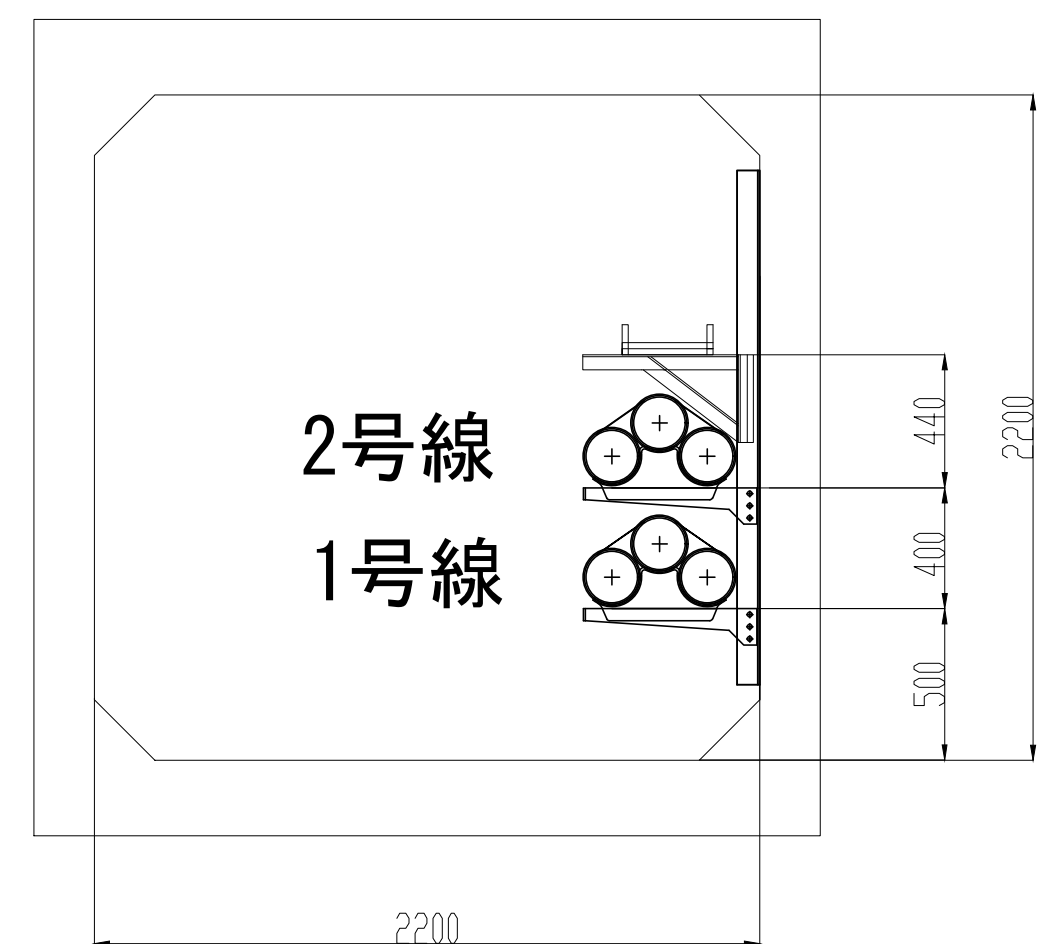

A-A

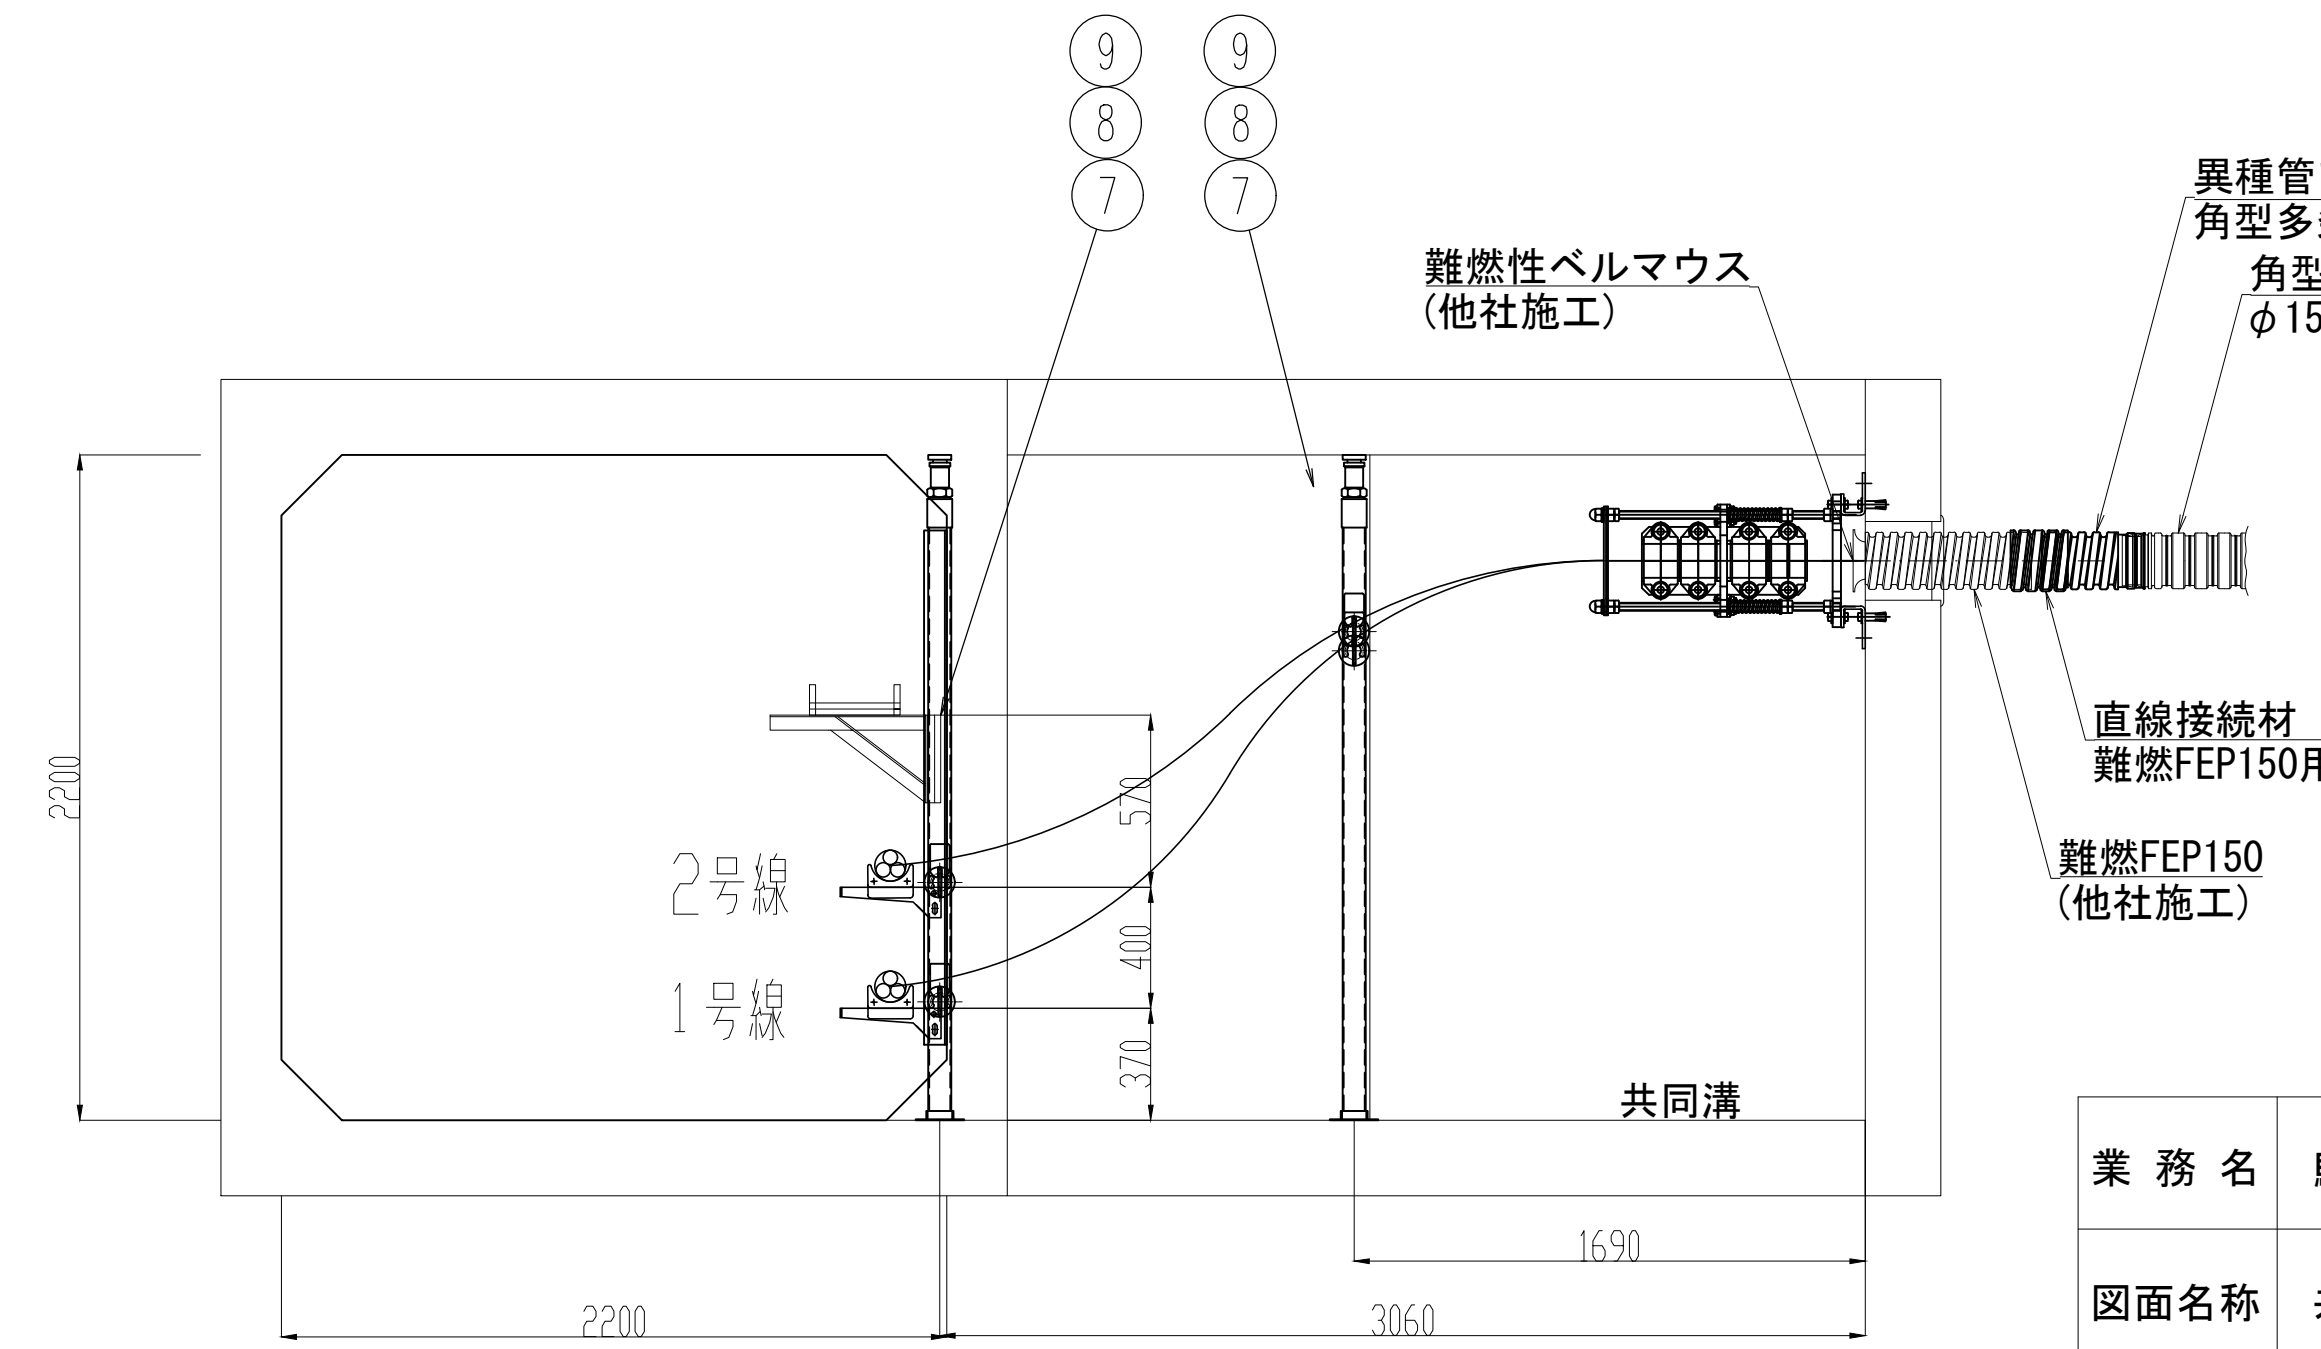

B-B

異種管アダプタ
角型多条電線管φ150用
角型多条電線管
φ150





直線接続材
難燃FEP150用

難燃FEP150
(他社施工)

業 務 名	駒岡清掃工場 自営線保守点検業務
図面名称	共同溝 接続部配置図
札幌市環境局環境事業部	縮 尺 1:25 (1:50) 〇はA3縮尺
図 番	27/28

北電NW真駒内変電所 ケーブル線形図

No.	品 目	仕 様	材 質	数 量	単 位
①	SP付アルミクリート	CS-60-48	AC7A	6	組
②	ルーズクリート	φ90	AC7A	6	組
③	クリート支持材	PL9 t	SS400	2	本
④	クリート支持材（かさ上げ）	PL9 t	SS400	4	個
⑤	ルーズクリート支持材	L100 x 75 x 7 t	A5020	4	本
⑥	ケーブル受枕	R65	磁器	4	個
⑦	ケーブル受金物	450CPF	SS400	4	枚
⑧	耐震ポール	L=2450、φ75	SS400	4	本
⑨	滑落防止装置	3連	SS400	2	本
⑩	管口防水処理材	ウォーターストップ	発砲ウレタン	2	個
⑪	アンカーボルト	M16、大W1、SW1	SS400	6	本
⑫	圧縮端子	C1-60	-	2	個
⑬	圧縮端子用ボルト	M12、L=50	SS400	2	本
⑭	シース用IV線	60SQ	-	2	組

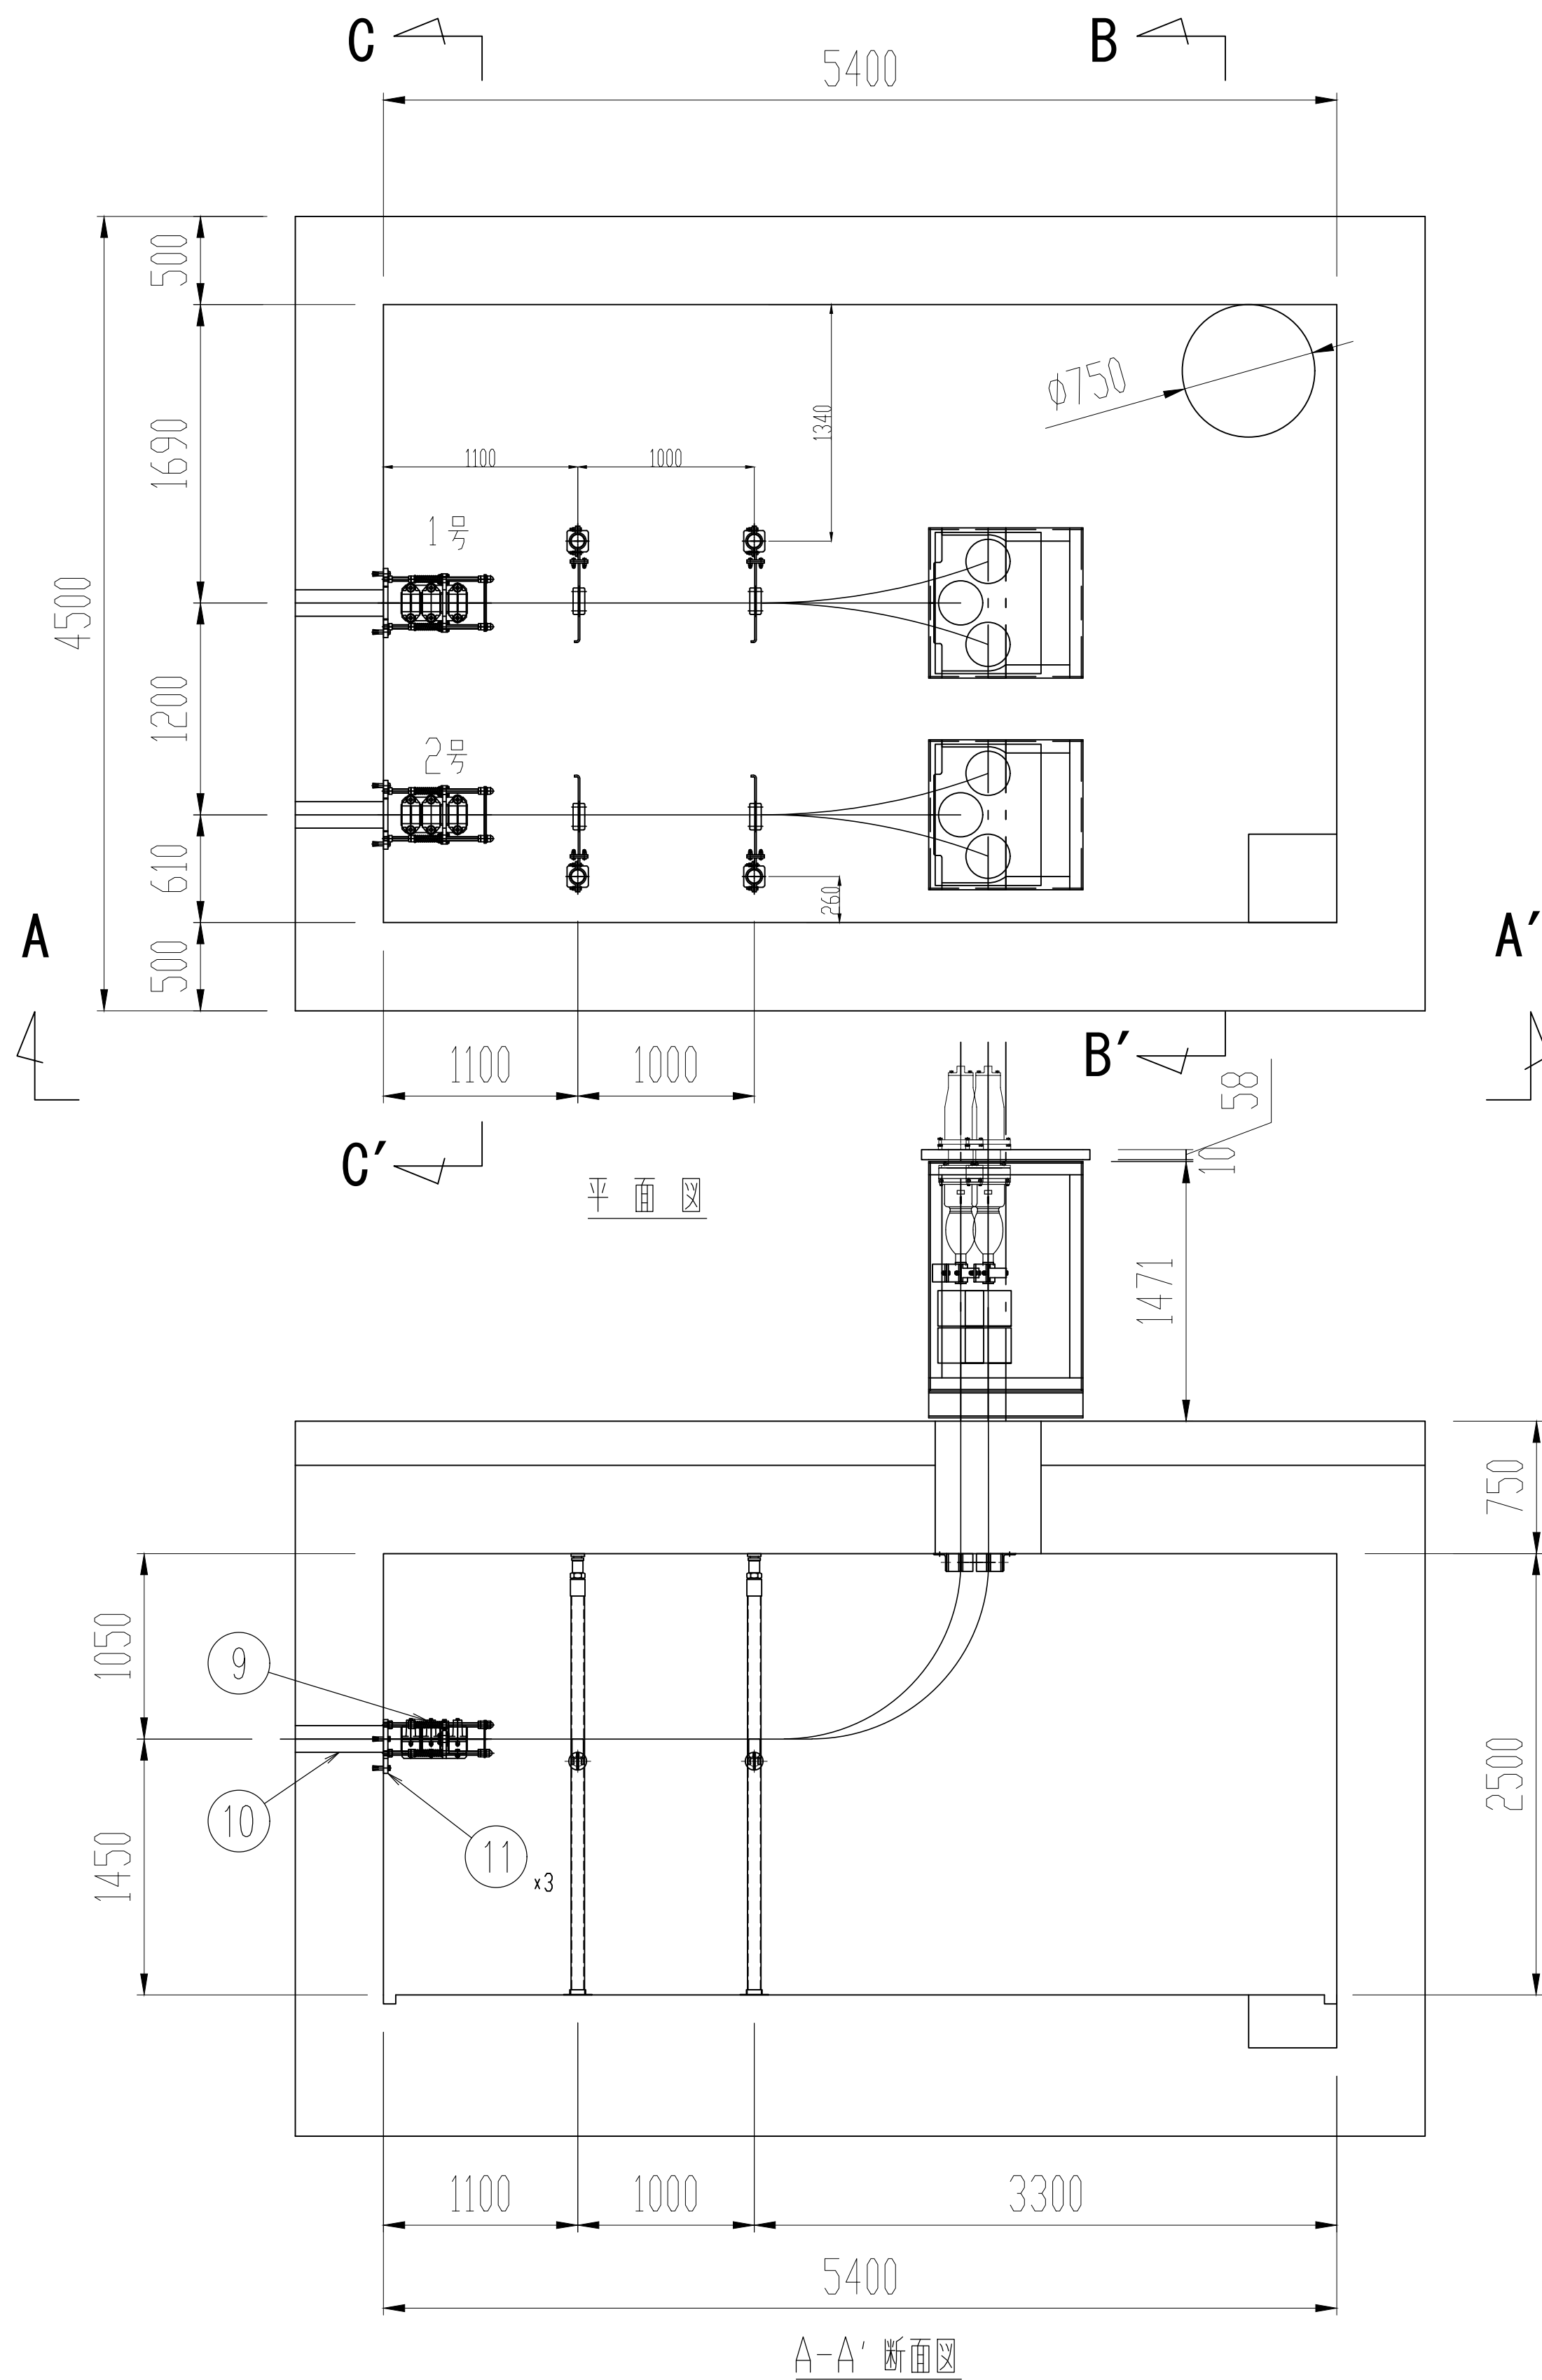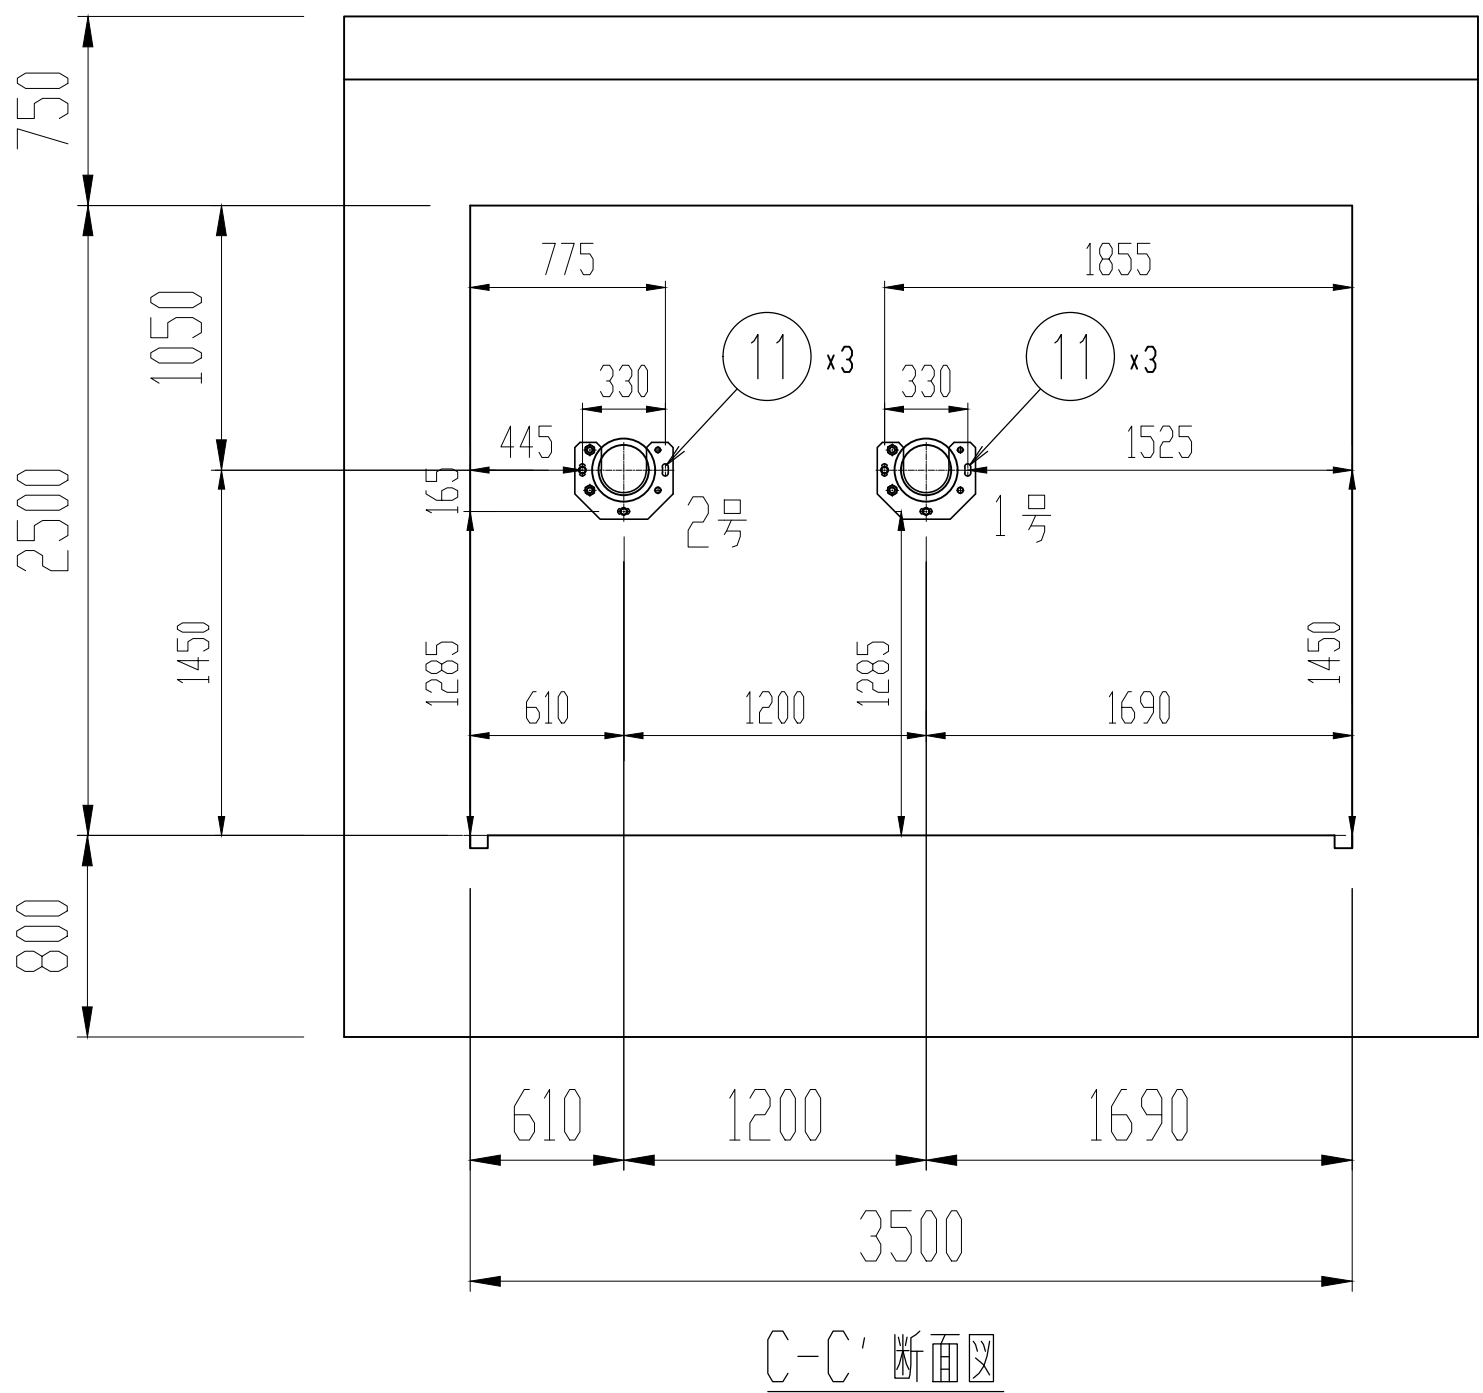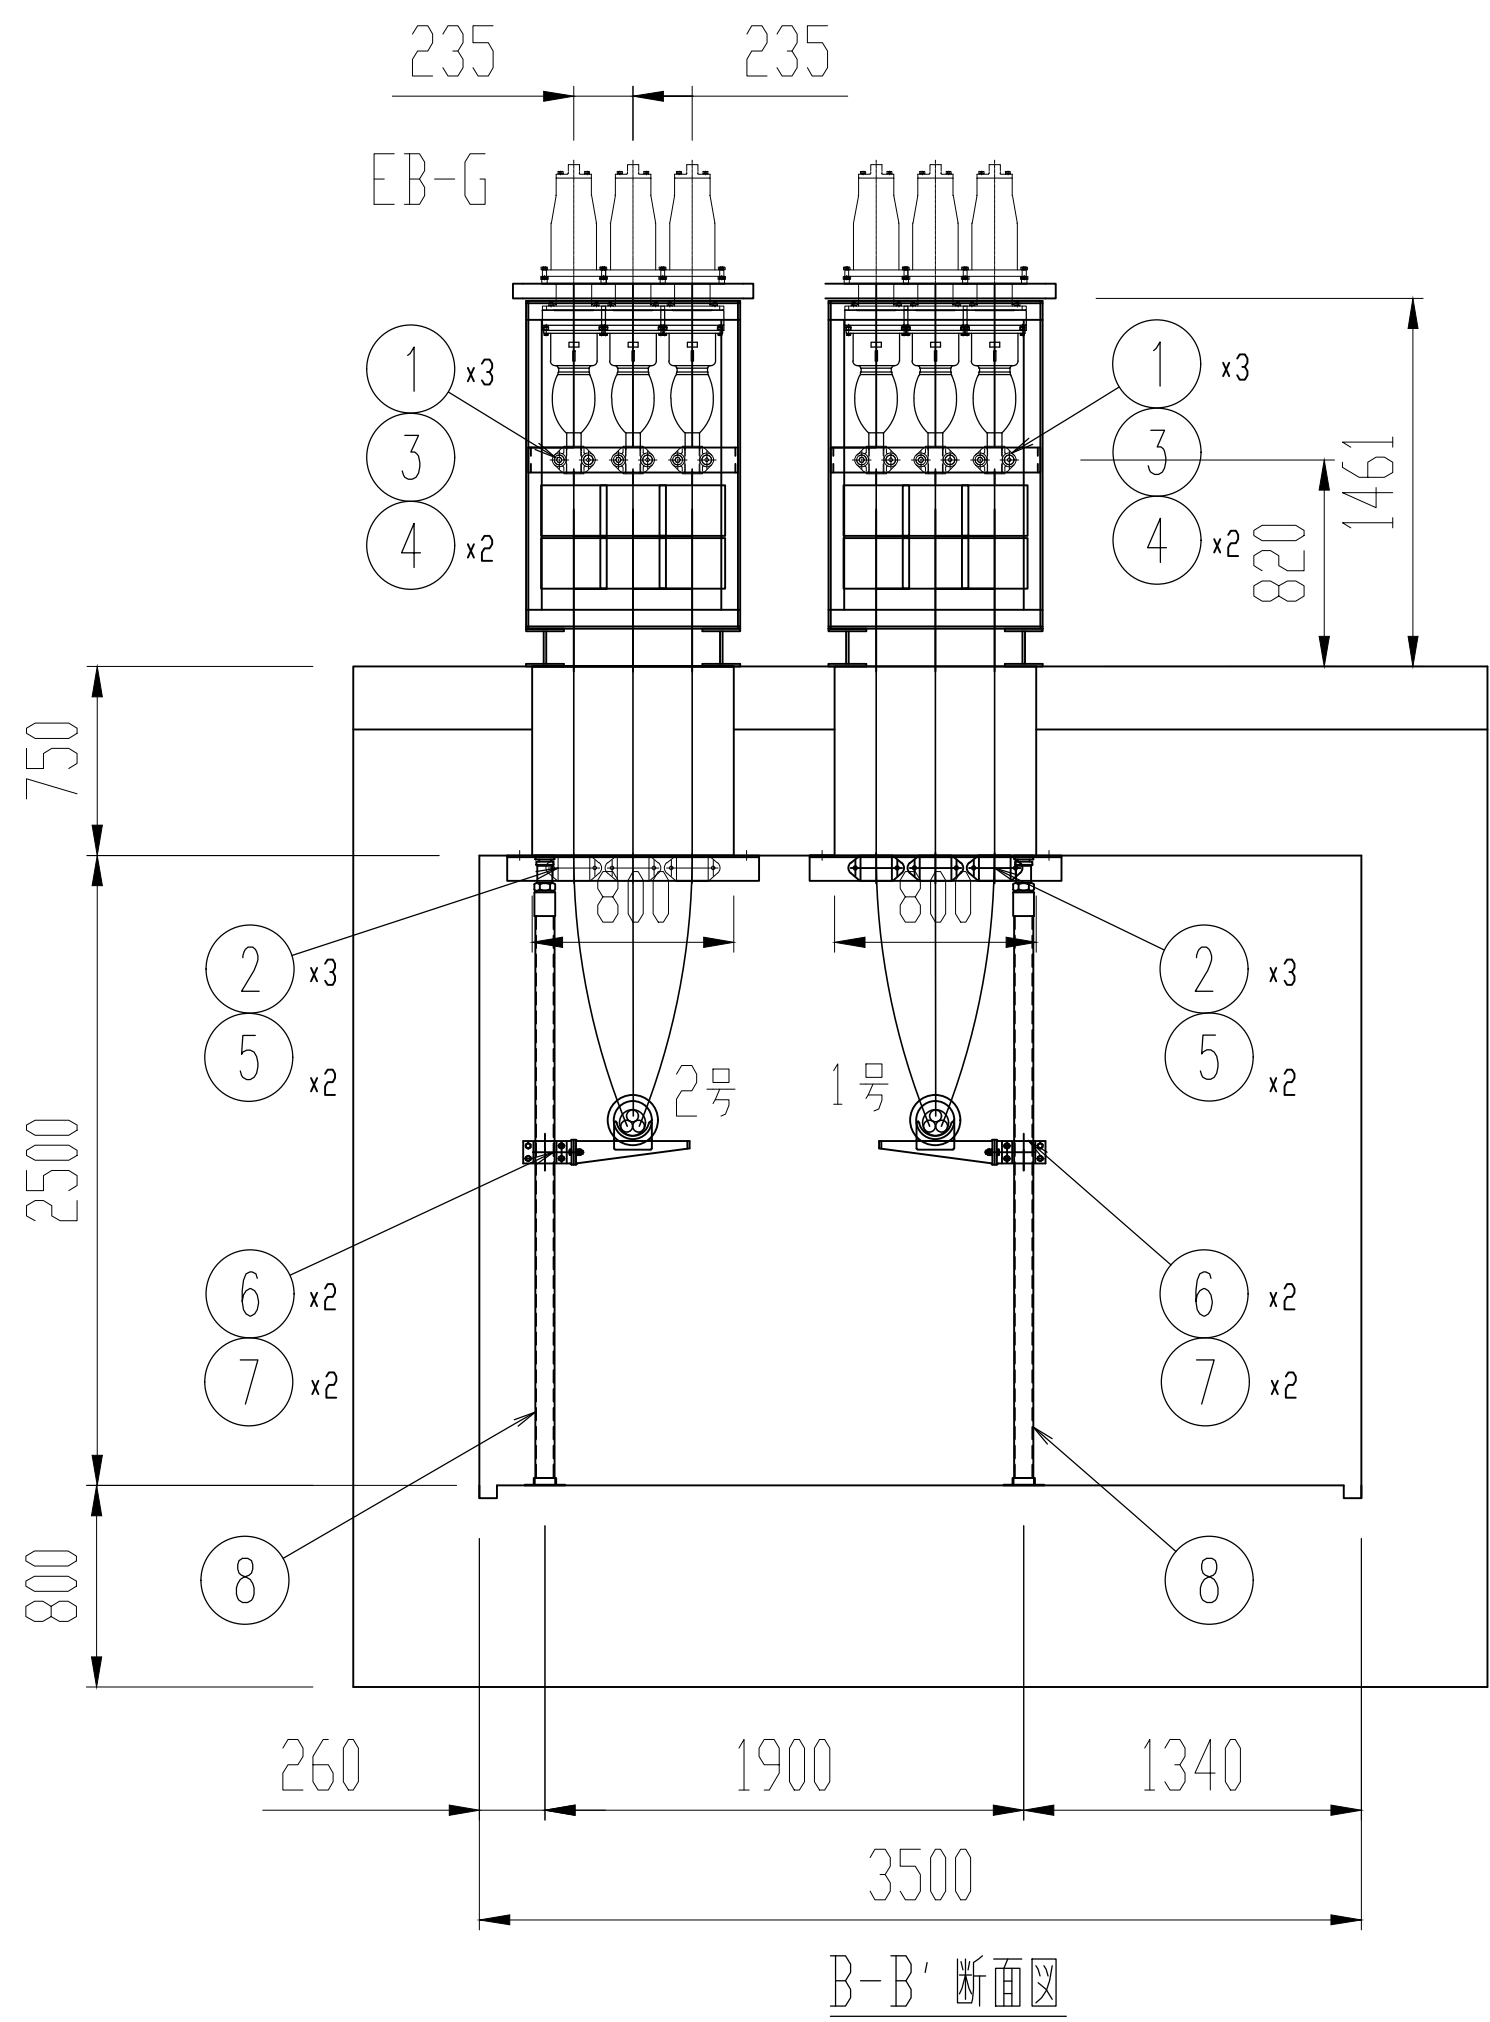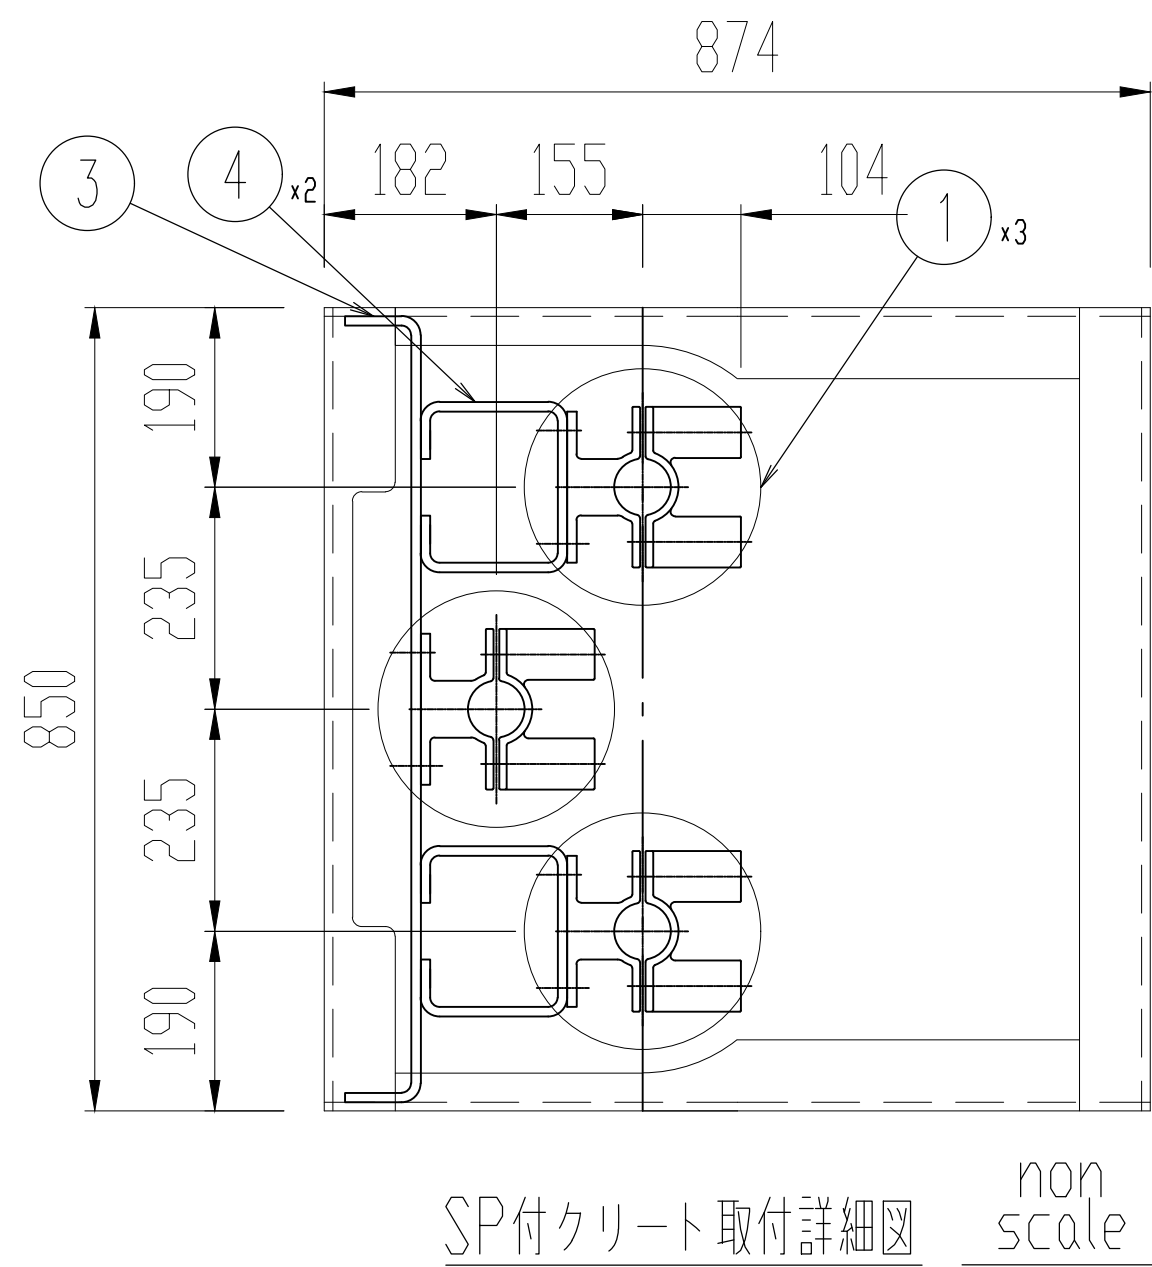

業 務 名	駒岡清掃工場 自営線保守点検業務		
図面名称	北電NW真駒内変電所 ケーブル線形図		
札幌市環境局環境事業部	縮 尺	1:30 (1:60) ○はA3縮尺	
	図 番	28/28	